


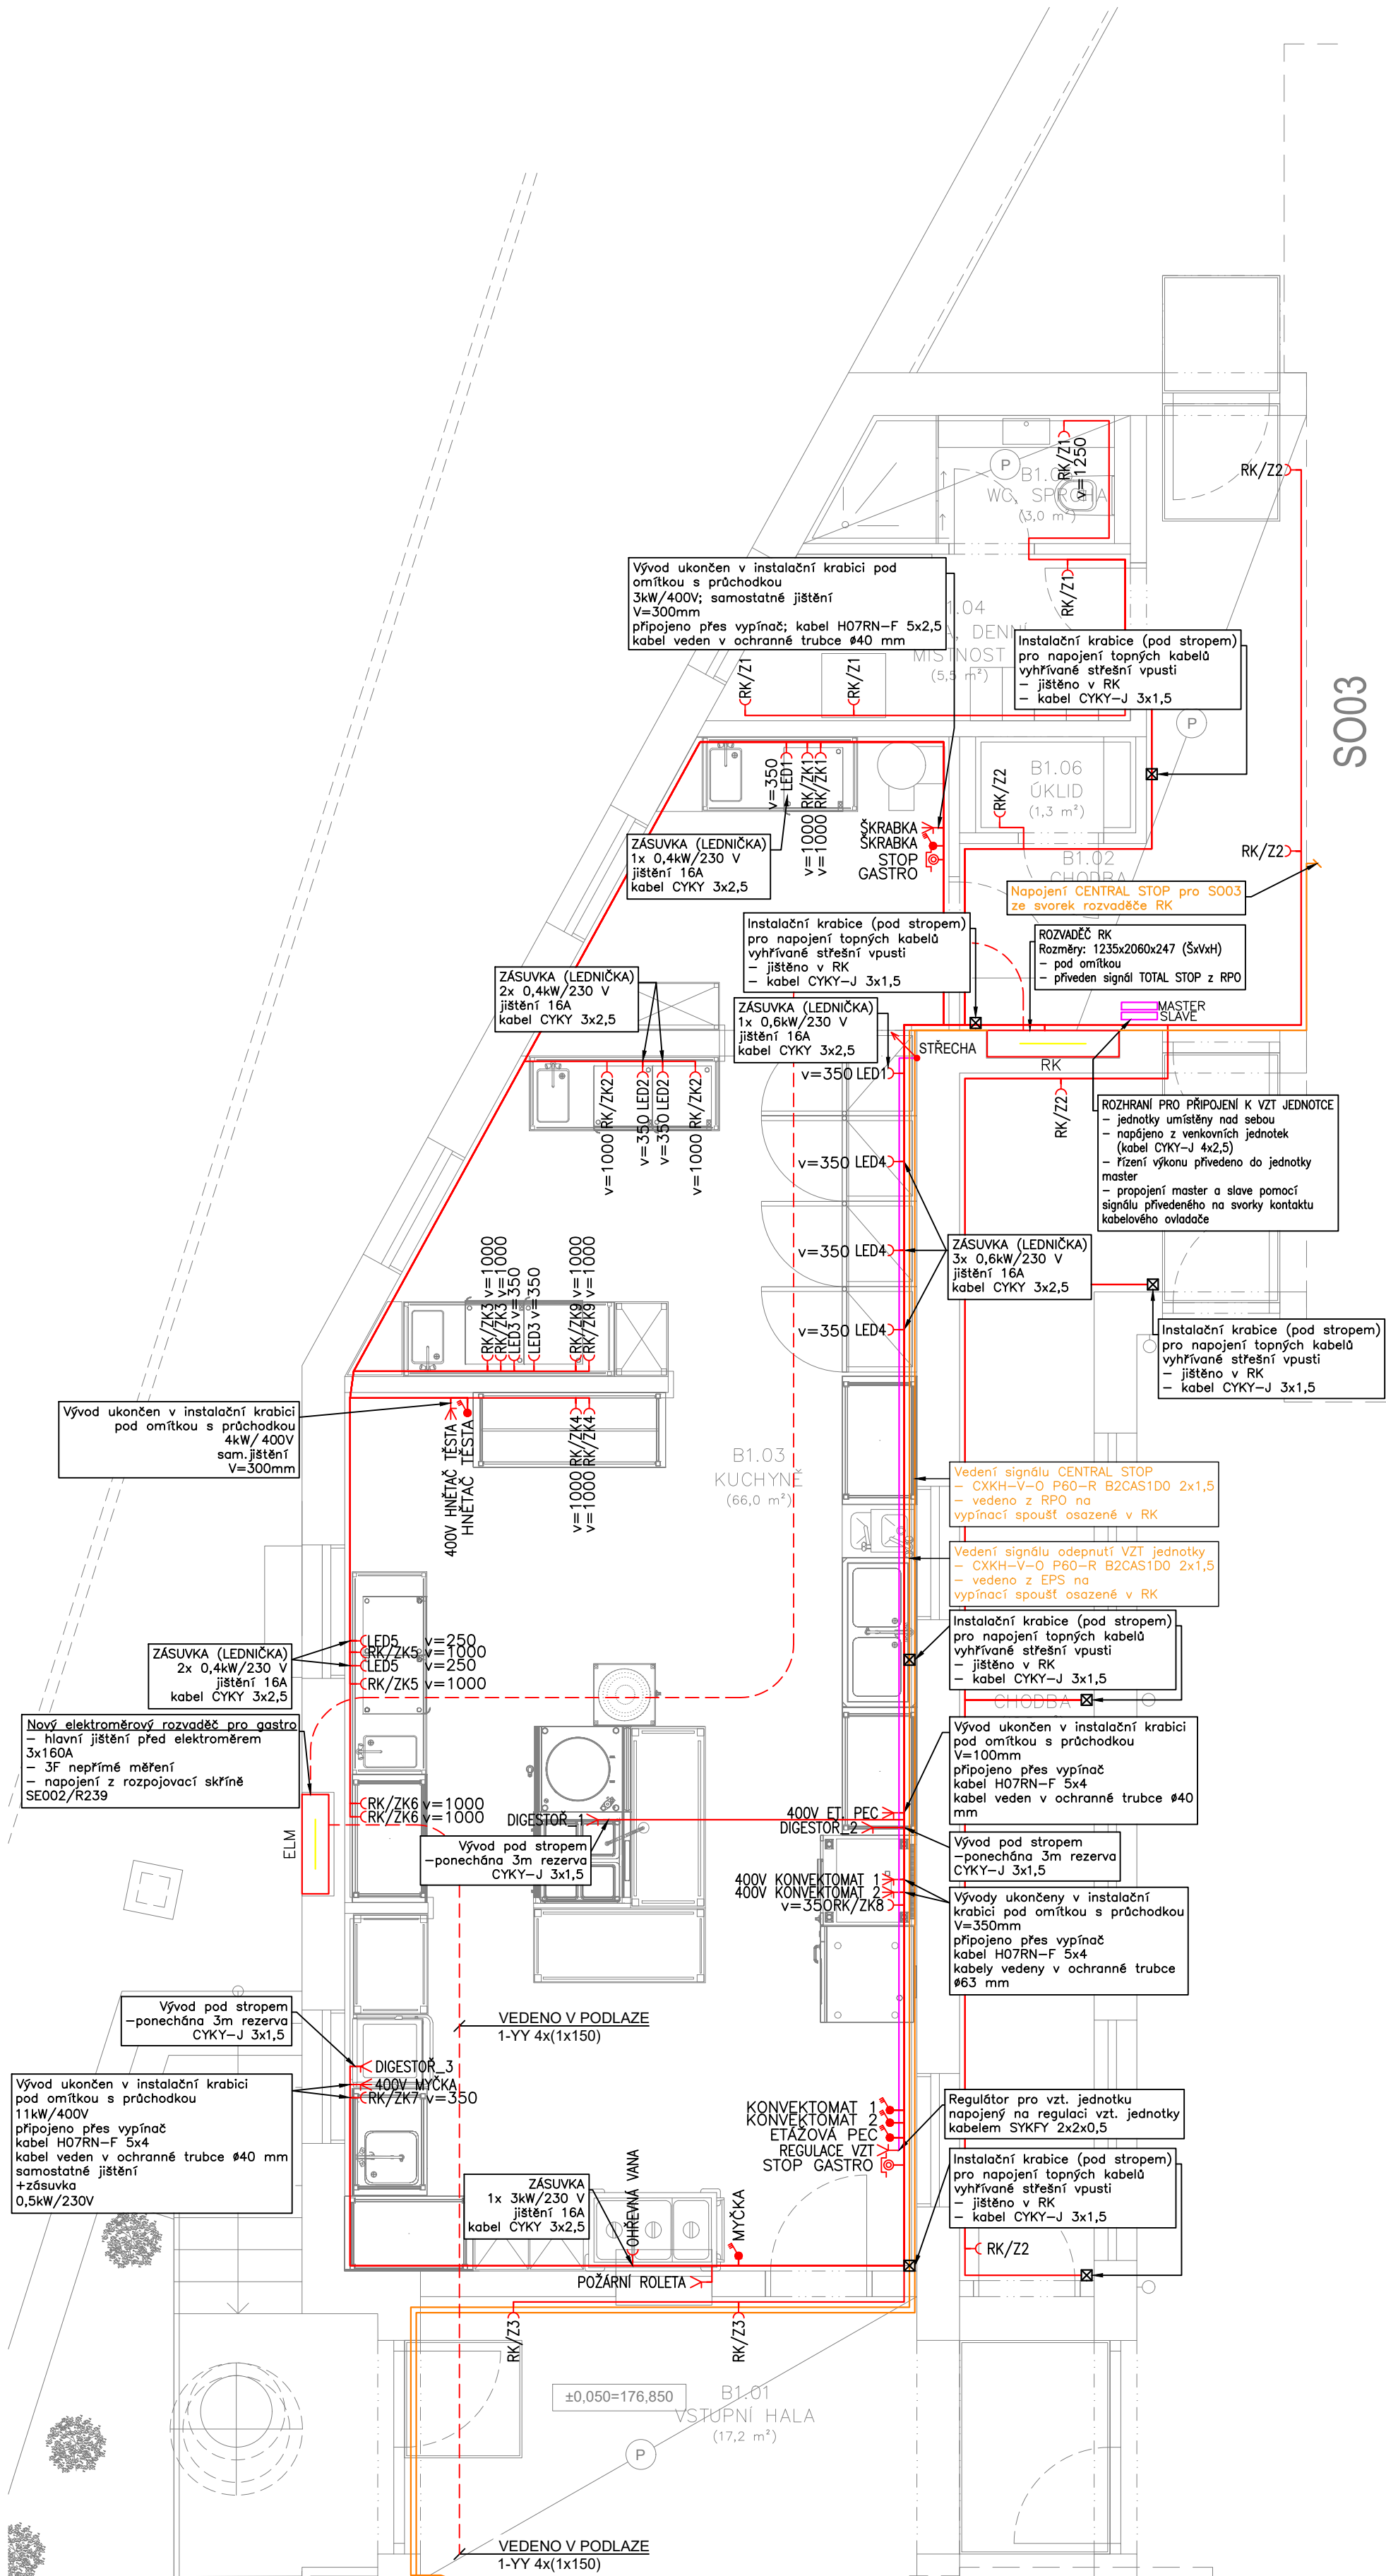

LEGENDA

Vypínač č.1

Vypínač č.5

Vypínač č.6

Vypínač č.6+6

Vypínač č.7

Vypínač č.1 IP44

Vypínač č.6 IP44

Zásuvka 230V 16A

Zásuvka 230V 16A IP44

3F zásuvka 400V

Anténní zásuvka

Zásuvka pro sdělovací zařízení

Elektrický vývod

Elektrický vývod 1F

Elektrický vývod 3F

Svítilno

Světelný vývod

Pohybové čidlo

Tepelný vypínač – termostat

Tepelný vypínač – termostat II

Ventilátor

Hlásič kouřový – optický

Uzemnění

Videotelefon – vnitřní jednotka

Videotelefon – vnější jednotka

Čidlo CO2

Tlačítkový ovladač

Rozvaděč

Stoupací vedení

Klesající vedení

POZNÁMKA:
PRO ELEKTROINSTALACI V KOUPELNĚ MUSÍ BÝT DODRŽENA ČSN 332000-7-701 ed.2

SOUSTAVA: ~50Hz 230V/400V/TN-S
ZÁKLADNÍ OCHRANA PROUDOVÝMI CHRANIČI, POSPOJOVÁNÍM CY 6
ROZVODY PROVEDENY VODIČI CYKY

INSTALACE BUDE PROVEDENA PODLE ČSN 33 2130 ED.3 A SOUBORU NOREM ČSN 33 2000.
PRO KOUPELNY ZEJMÉNA ČSN 33 2000-7-701 ED.2. INSTALACE BUDE PROVEDENA V OBÝTNÝCH MÍSTNOSTECH SKRYTĚ.
MUSÍ BÝT DODRŽENY POŽADAVKY STAVEBNÍ ČÁSTI NA UKLÁDÁNÍ VEDENÍ A KONCOVÝCH PRVKŮ INSTALACE, PŘEDEVŠÍM S OHLEDEM NA ZACHOVÁNÍ CELISTVOSTI IZOLAČNÍCH MATERIÁLŮ, FOLIÍ APOD.
VEŠKERÉ UMÍSTĚNÍ PŘÍSTROJŮ MUSÍ BÝT UPŘESNĚNO NA STAVBĚ BĚHEM KONTROLNÍCH DNŮ I V KONEČNÉM STAVU BUDE KABELAŽ CHRÁNĚNA PŘED MECHANICKÝM POŠKOZENÍM. V MÍSTĚCH PŘECHODŮ KABELŮ PŘES OSTRÉ HRANY
BUDOU KABELY UKLÁDÁNO DO CHRÁNIČEK S DOSTATEČNOU MECHANICKOU ODOLNOSTÍ PŘED MONTÁŽÍ
MUSÍ BÝT UMÍSTĚNÍ
VŠECH ČÁSTÍ INSTALACE KOORDINOVÁNO S DALŠÍMI PROFESEMI NA STAVBĚ !!!!

H

projekt

Vrchlického 1590
Uhřetov 436 01
e-mail: pavel.holub@hprojekt.cz
Moz: +420 721 021 800
web: www.Hprojekt.cz

Generální projektant: JIRSA - ARCHITEKTI, s.r.o.
Úzká 705/5, 162 00 Praha 6 - Liboc
Vyracoval: Miroslav Šabek
Ing. Lukáš Lev
Zodpovědný projektant: Ing. Lukáš Lev

Číslo zakázky: 2021_00032
Stupeň dokumentace: DZVZ
Měřítko: 1:50
Formát: 630x594
Datum: 11/2025

Název akce: MODERNIZACE DOMOVA sv. VÁCLAVA

Místo stavby: Lázeňská 61, 250 01 Brandýs nad Labem-Stará Boleslav

Investor: ARCIDIEČZNÍ CHARITA PRAHA, Londýnská 13/44, Vinohrady, 12000 Praha 2

Profese: D.1.4.g - ELEKTROINSTALACE_SO02

Číslo paré: 0123456789

Název výkresu: PŮDORYS 1.NP - ZÁSUVKY

Číslo výkresu: 02