


LEGENDA:

—— Základový zemnič FeZn 30x4 mm

↖ ● Vývod uzemnění

⊗ Spoj zemniče

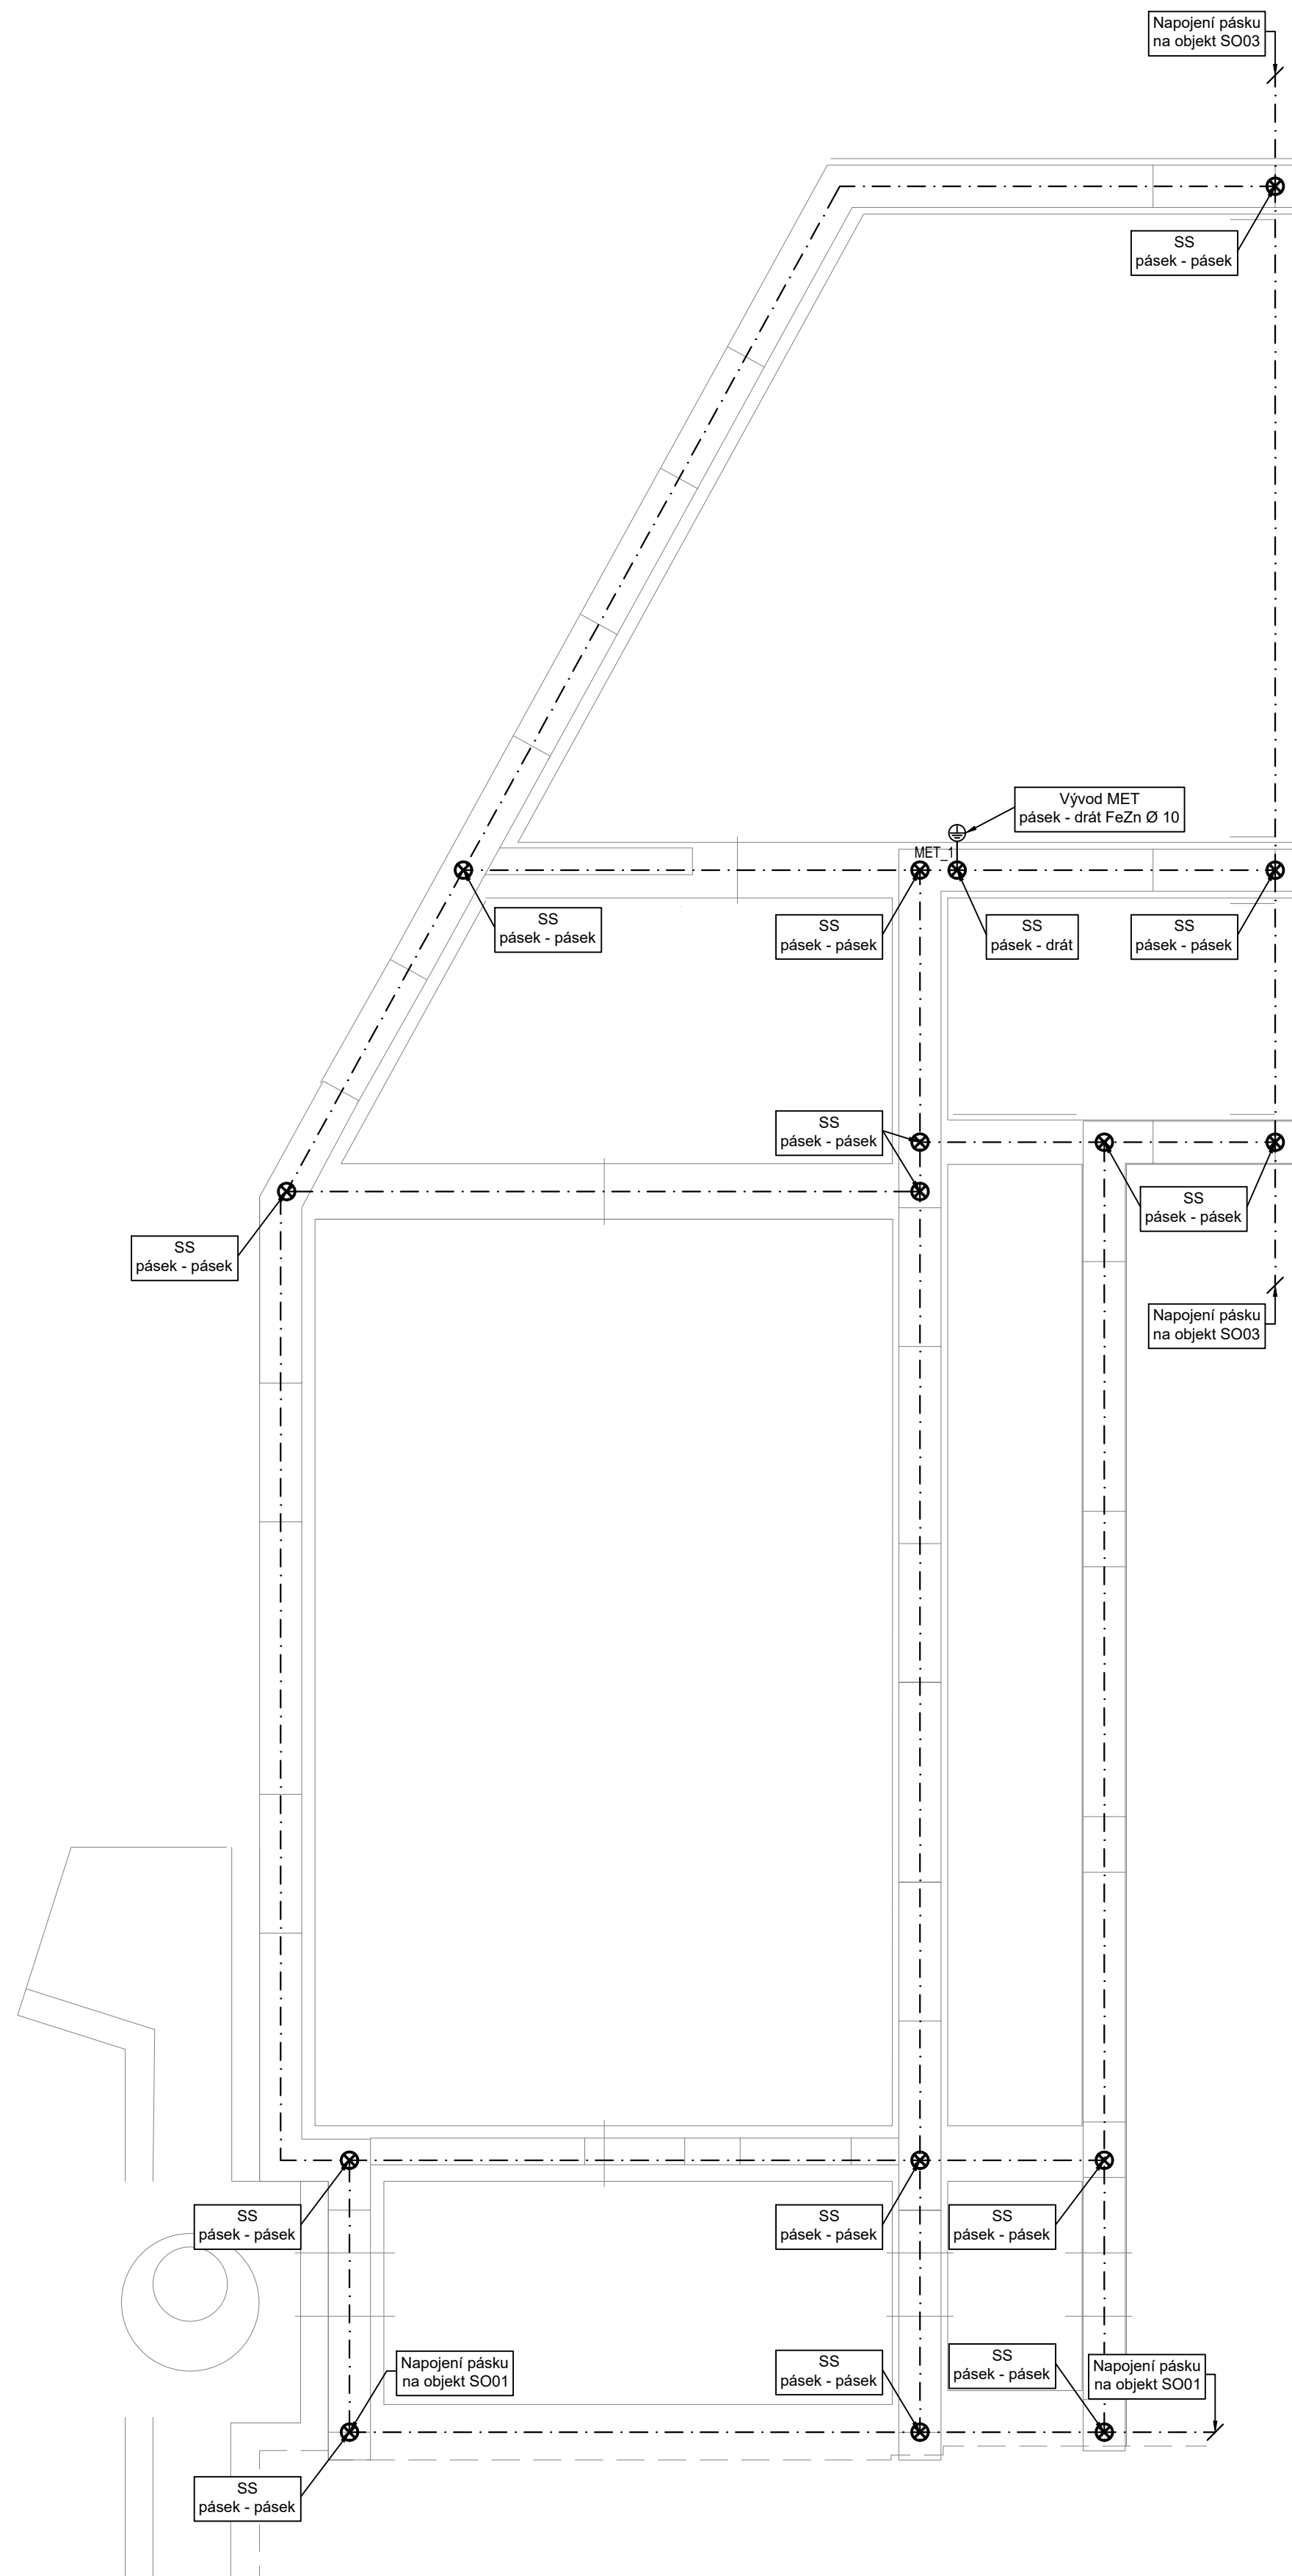

Generální projektant: JIRSA - ARCHITEKTI, s.r.o.
Úzká 705/5, 162 00 Praha 6 - Liboc
Vyracoval: Miroslav Šobek
Ing. Lukáš Lev
Zodpovědný projektant: Ing. Lukáš Lev

Číslo zakázky: 2021_00032
Stupeň dokumentace: DZVZ
Měřítko: 1:50
Formát: 630x594
Datum: 11/2025

Název akce: **MODERNIZACE DOMOVA sv. VÁCLAVA**

Místo stavby: Lázeňská 61, 250 01 Brandýs nad Labem-Stará Boleslav

Investor: ARCIDIEČZNÍ CHARITA PRAHA, Londýnská 13/44, Vinohrady, 12000 Praha 2

Profese: D.1.4.g - ELEKTROINSTALACE_SO02

Číslo paré: 0 1 2 3 4 5 6 7 8 9

Název výkresu: PŮDORYS ZÁKLADY - UZEMNĚNÍ

Číslo výkresu: 08