


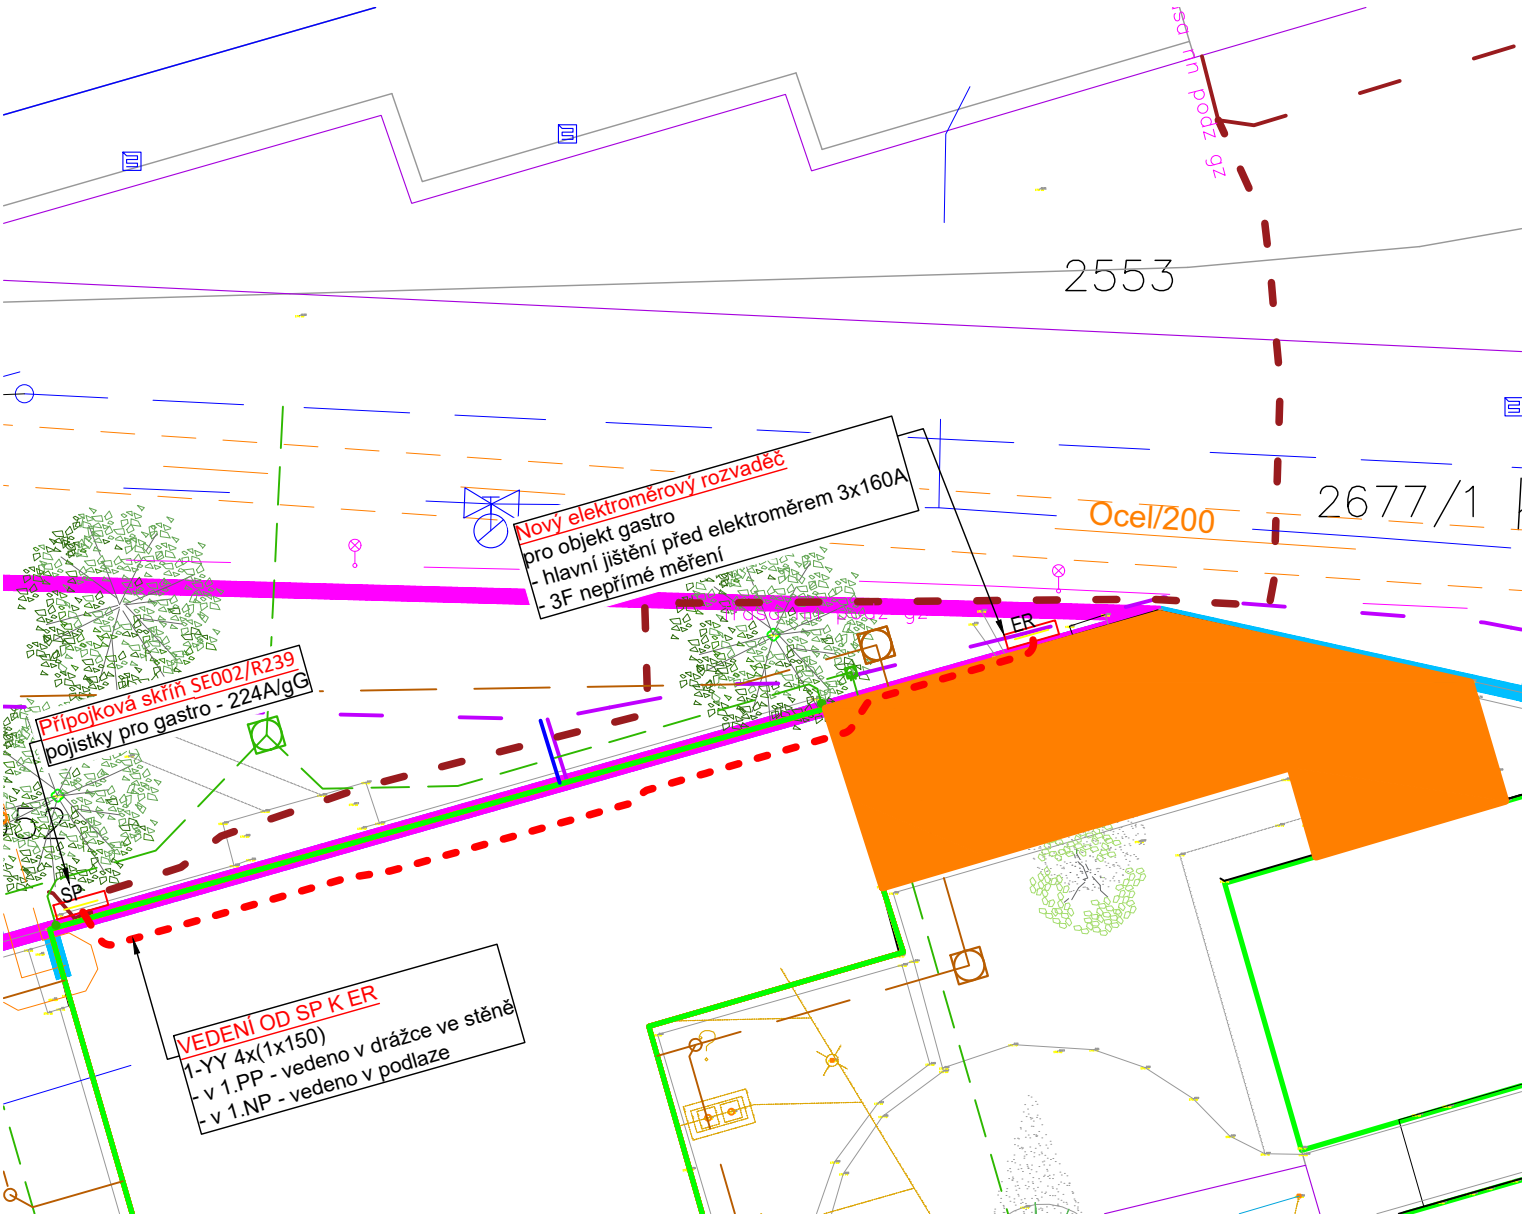


LEGENDA - SÍŤ

- Kabelové rozvody NN (ČEZ)
- Kabelové rozvody VN (ČEZ)
- Nový přívod pro gastro
- Kanalizace jednotná
- Kanalizace splašková
- Kanalizace dešťová
- Plynovod NTL
- Vodovod
- Datové a sdělovací kabely - CETIN
- Datové a sdělovací kabely - CETIN nadzemní
- Veřejné osvětlení - nadzemní vedení
- Řešený objekt

POZNÁMKY:
- INSTALACE BUDE PROVEDENA PODLE ČSN 33 2130 ED.3 A SOUBORU NOREM ČSN 33 2000
POKLÁDKA, KRÍŽENÍ TRAS A HLBOBKOVÉ POMĚRY BUDOU PROVEDENY DLE ČSN 736005 A
SOUVISEJÍCÍCH PŘEDPISŮ
- VEŠKERÉ VEDENÍ ELEKTROINSTALACE BUDE KOORDINOVÁNO S DALŠÍMI PROFESEMI NA STAVBĚ

ZPŮSOB ULOŽENÍ KABELŮ DO ZEMĚ
PRO DOMOVNÍ PŘÍPOJKU

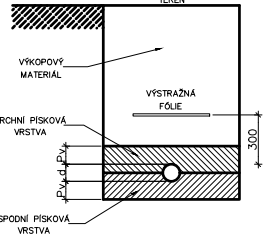

Pv - Písková vrstva 8 cm
d - Vnější průměr chráničky (dle projektu)



Vrchlického 1590
Litvínov 436 01
e-mail: josef.holub@hlprojekt.cz
Mob: +420 721 027 892
web: www.HLprojekt.cz

Generální projektant: JIRSA - ARCHITEKTI, s.r.o.
Úzká 705/5, 162 00 Praha 6 - Liboc
Vypracoval: Miroslav Šobek
Ing. Lukáš Lev
Zodpovědný projektant: Ing. Lukáš Lev

Číslo zakázky: 2021_00032
Stupeň dokumentace: DZVZ
Měřítko: 1:250
Formát: A3
Datum: 11/2025

Název akce: MODERNIZACE DOMOVA sv. VÁCLAVA

Místo stavby: Lázeňská 61, 250 01 Brandýs nad Labem-Stará Boleslav

Investor: ARCIDIECÉZNÍ CHARITA PRAHA, Londýnská 13/44, Vinohrady, 12000 Praha 2

Profese: D.1.4.g - ELEKTROINSTALACE_SO02

Číslo paré: 0 1 2 3 4 5 6 7 8 9

Název výkresu: SITUACE

Číslo výkresu: 09