



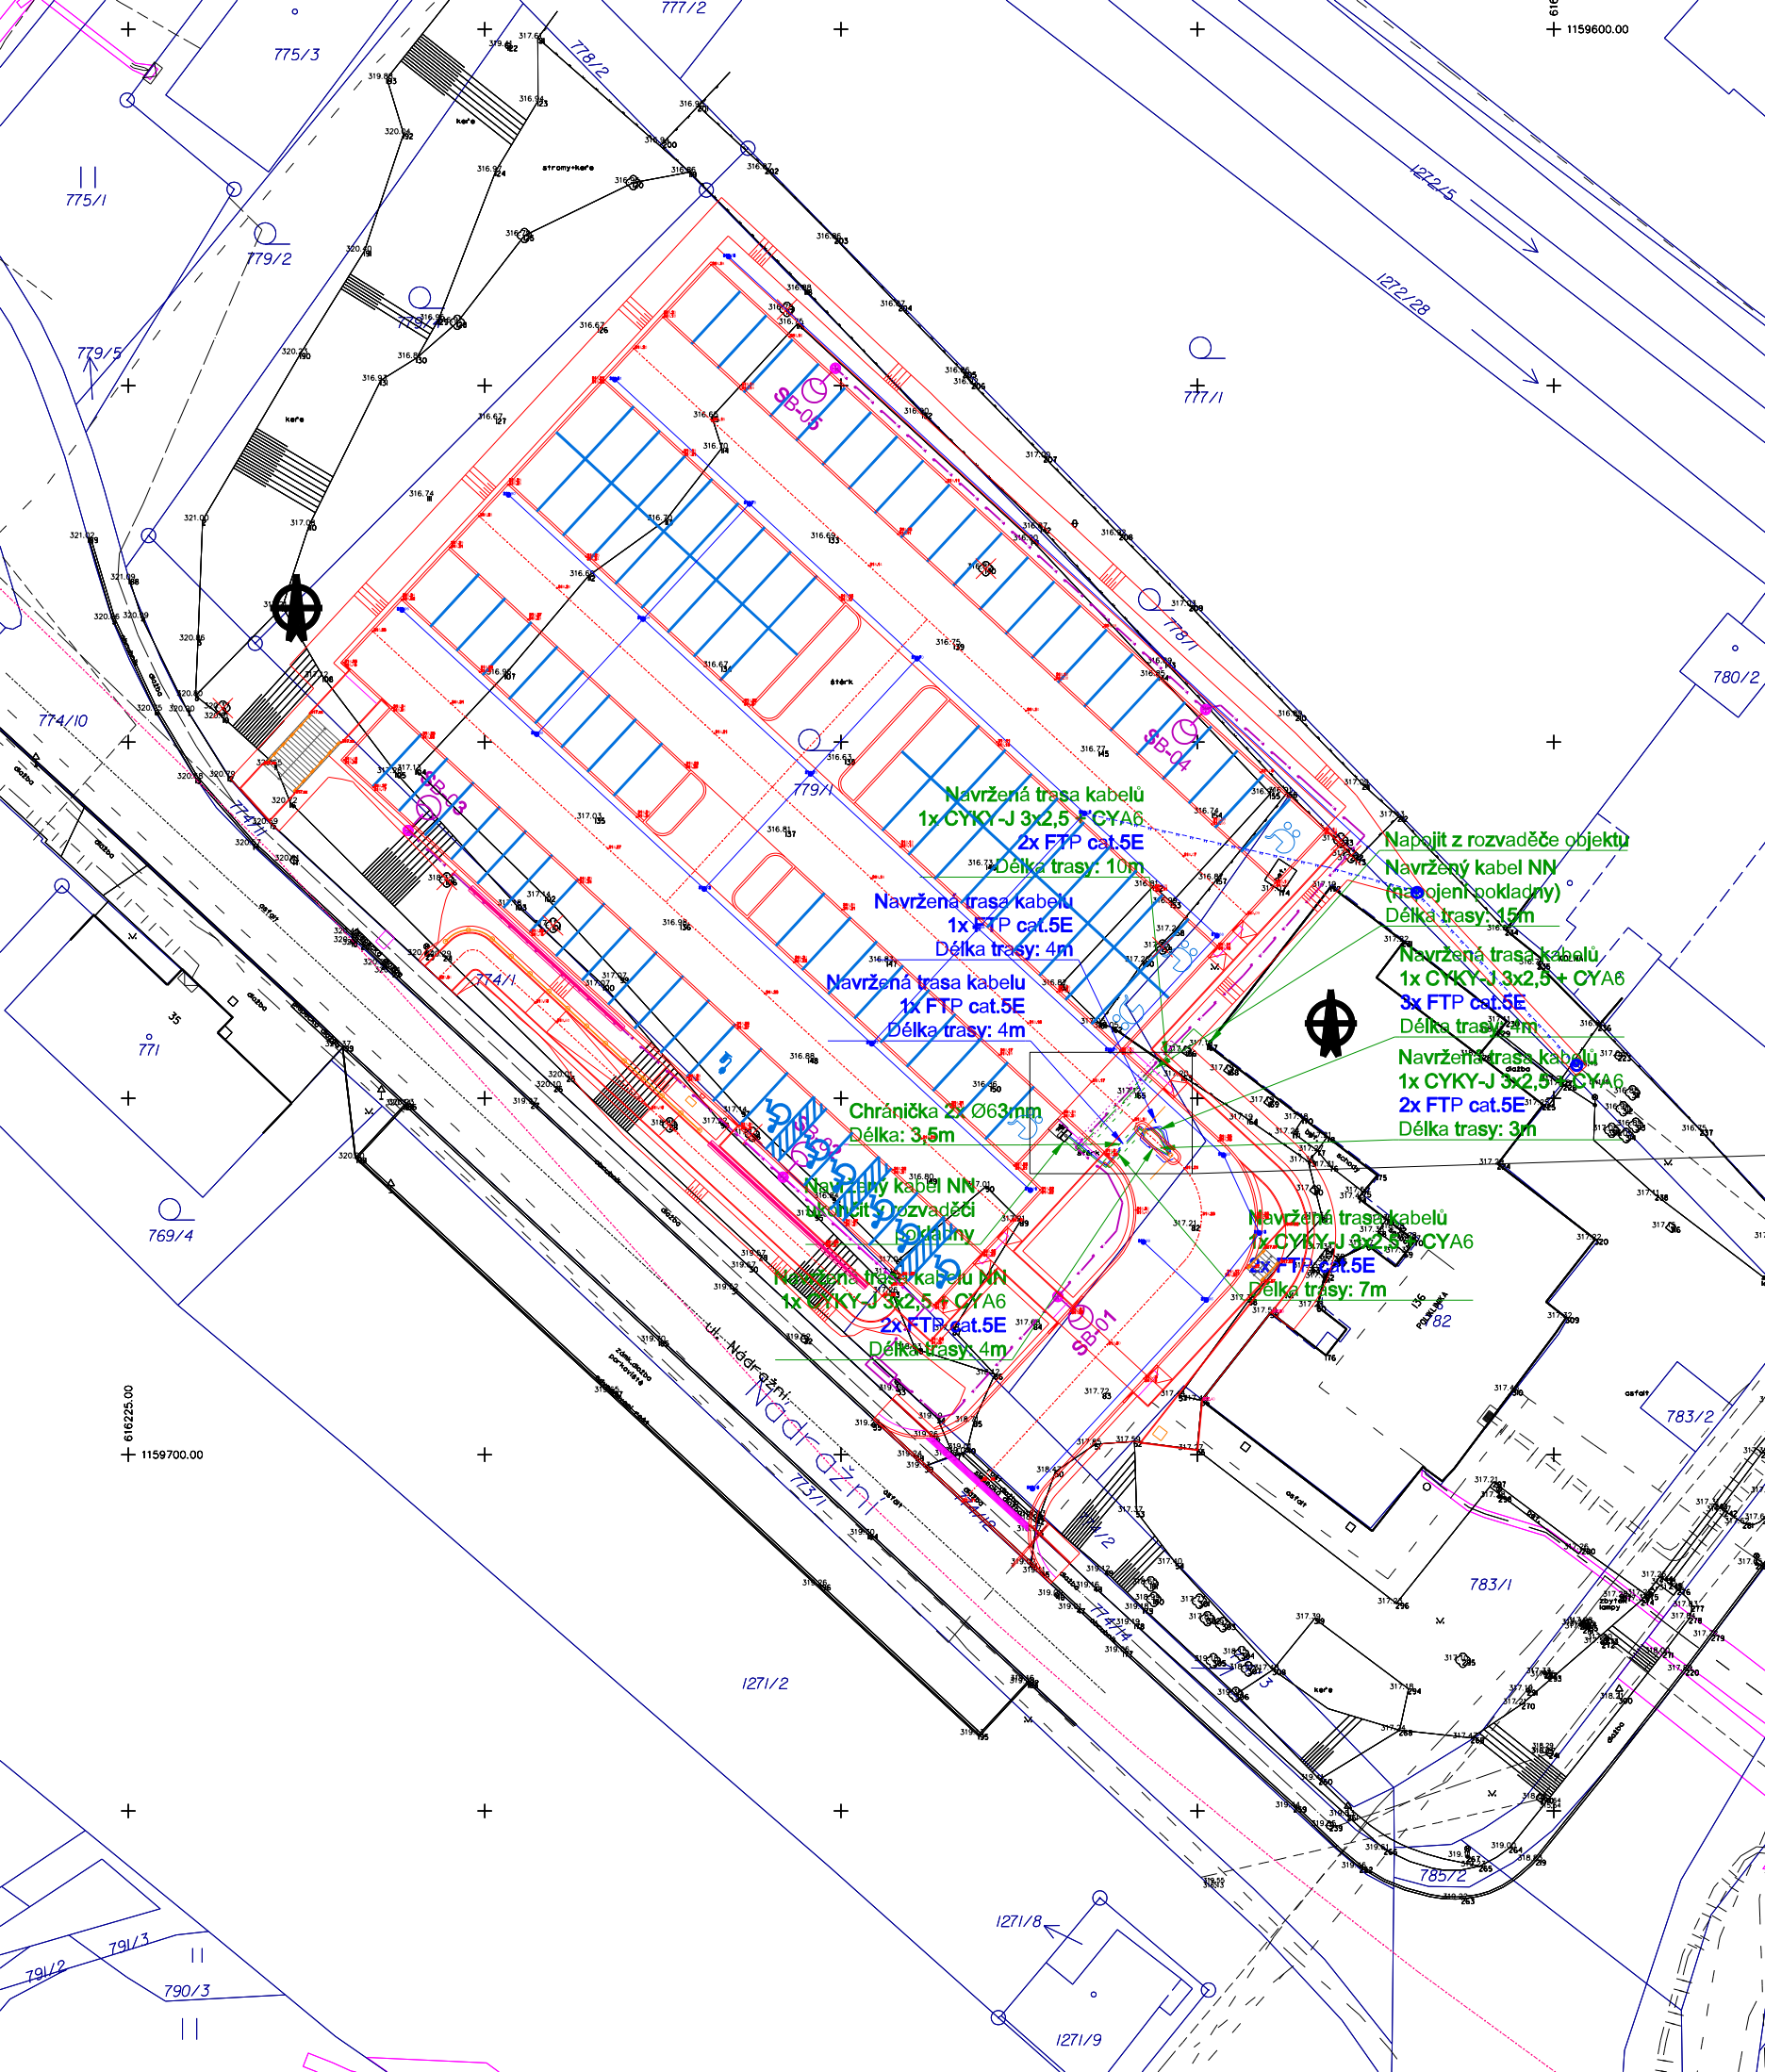

LEGENDA - SO403:

- NAVRŽENÉ KABELY NN
- NAVRŽENÉ KABELY FTP
- NAVRŽENÉ CHRÁNIČKY

DETAIL PROPOJENÍ ZÁVOR - MĚŘÍTKO 1:100

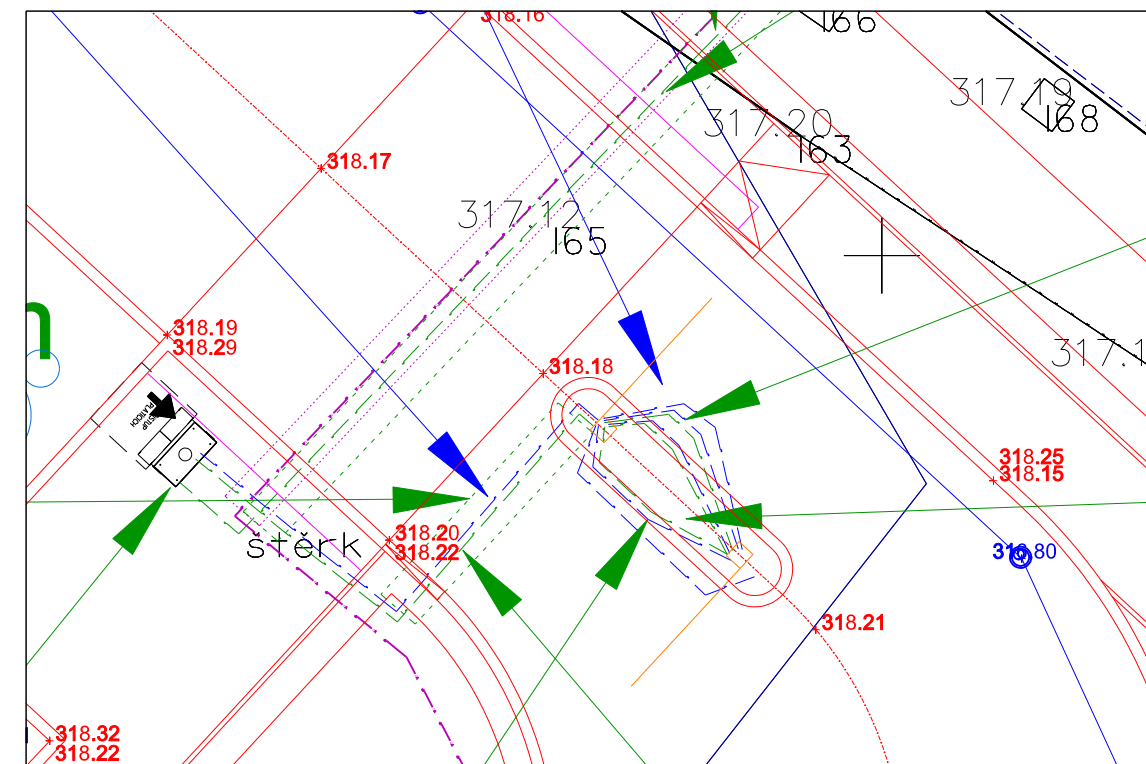

Pozn: Přesné zapojení závor je dodávkou dodavatele závor

Rozvodná soustava NN:3PEN AC 50Hz, 400/231V, TN-C
Ochrana před úrazem elektrickým proudem (PNE 33 0000-1 ed.6)
základní ochrana (ochrana před dotykem živých částí): izolací, kryty a přepážkami, polohou, zábranou
ochrana při poruše (ochrana před dotykem neživých částí): ochranné uzemnění, ochranné pospojování, automatické odpojení od zdroje
doplňková ochrana: proudové chrániče, doplňující ochranné pospojování
Vnější vlivy: dle protokolu vnějších vlivů dle PNE 33 0000-2

Akce:

Zastávka - parkoviště na ul. Nádražní

Dokumentace pro povolení stavby

D.3 SO 403 Napájení závor

Investor: Obec Zastávka, Hutní osada 14, 664 84 Zastávka
Objednatel: Obec Zastávka, Hutní osada 14, 664 84 Zastávka

SITUACE

APC
SILNICE

Zakázka číslo: 1110/2024

Datum: 10/2024

HIP: Ing. Rambousek Martin

Projektant: Ing. Tomáš Blažek

Měřítko: 1:500
Výkres č. D.3.2