


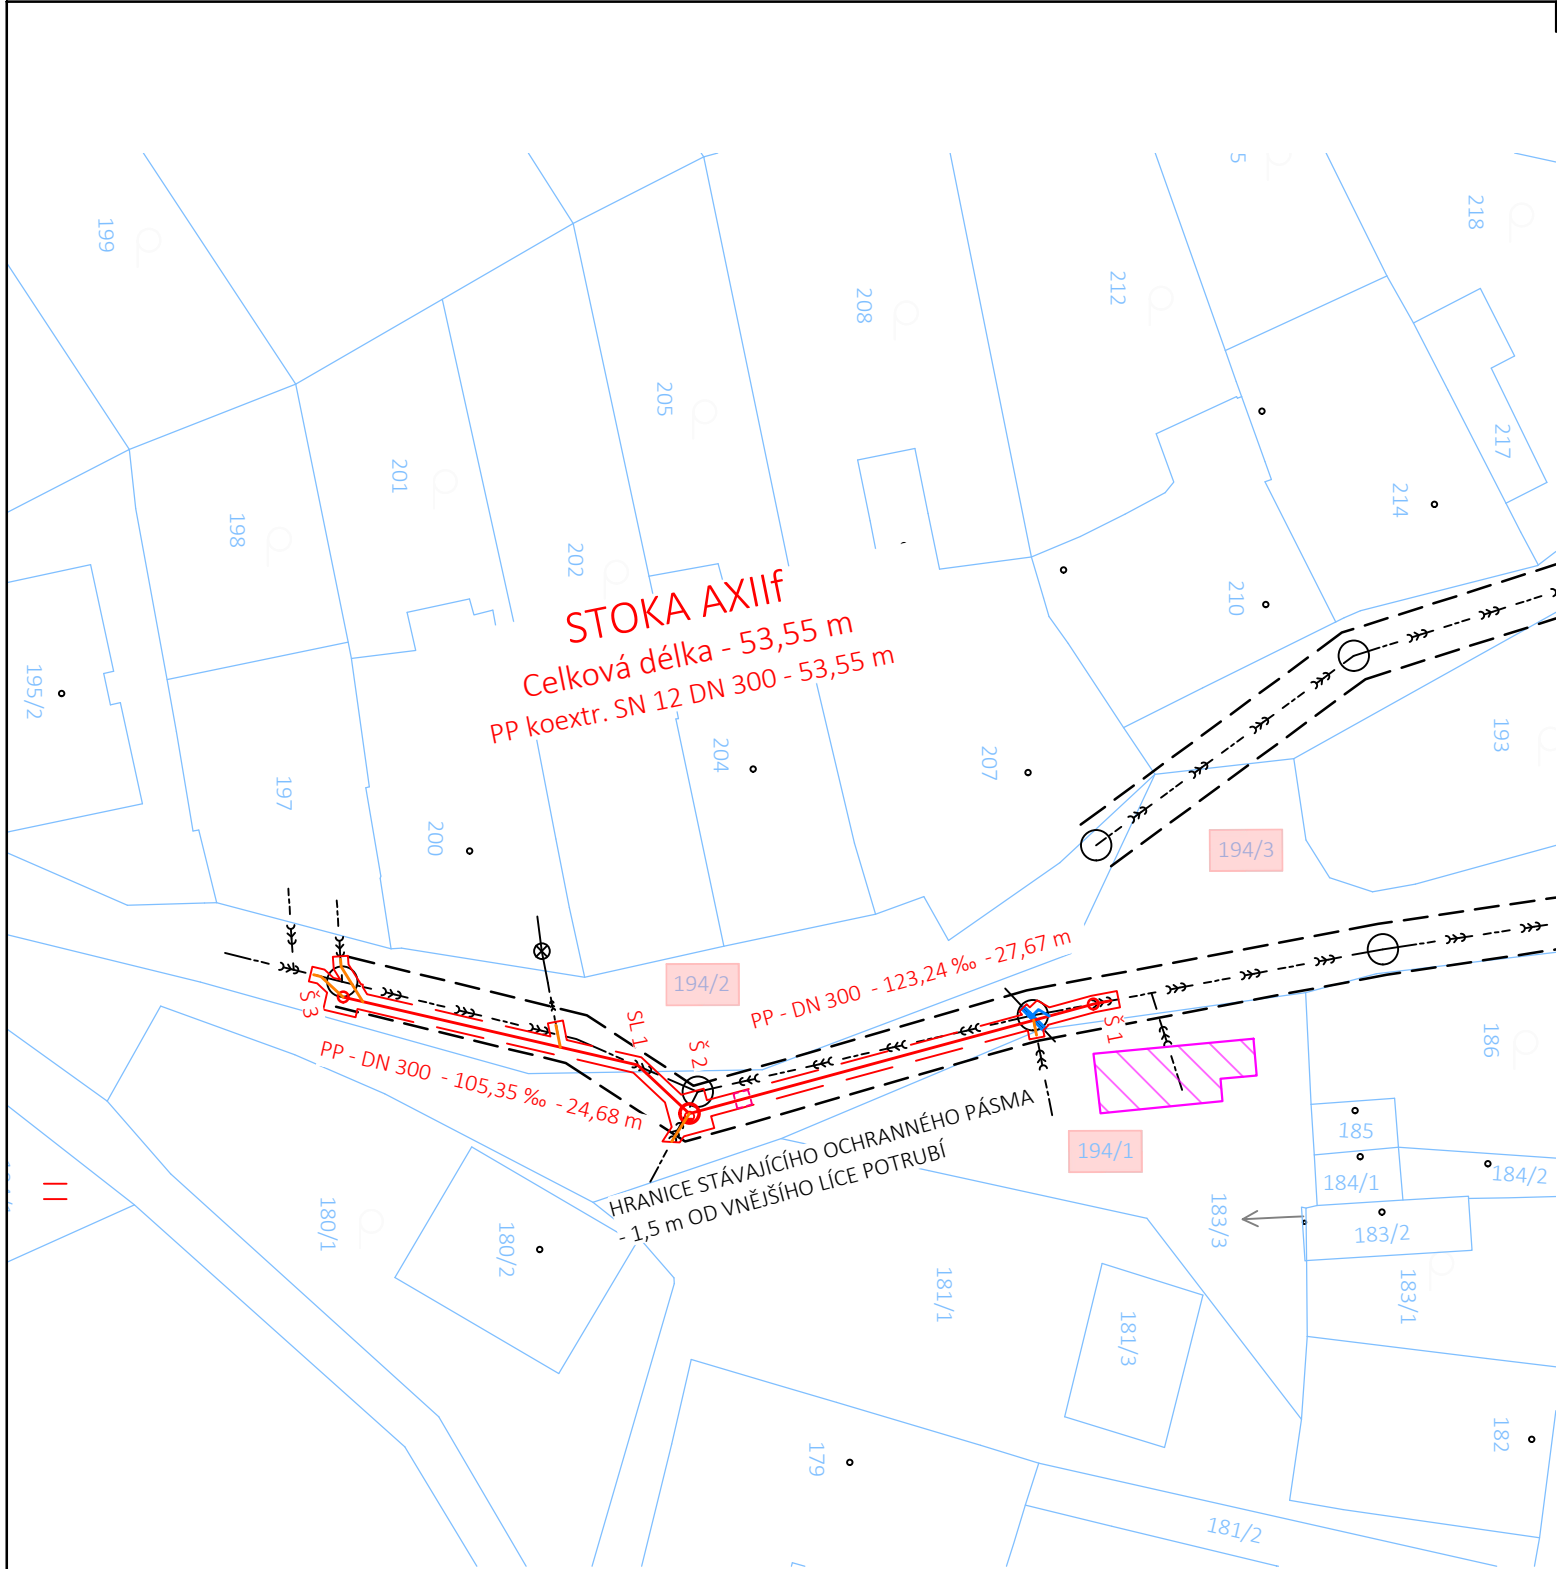

LEGENDA:

NAVRŽENÉ OBJEKTY:



jednotná gravitační kanalizace - otevřený výkop



přípojka jednotné kanalizace - otevřený výkop

 


plochy nezbytné pro provedení stavby
(dočasné zábory ploch)



příjezd a odjezd na/ze staveniště

STÁVAJÍCÍ OBJEKTY:



kanalizace jednotná (SVK, a.s.)

SOUŘADNICOVÝ SYSTÉM:

S-JTSK

VÝŠKOVÝ SYSTÉM:

B. p. v.

POZNÁMKA:

Trasy stávajících inženýrských sítí jsou zakresleny na základě podkladů poskytnutých jejich správci. Zhotovitel stavby před zahájením stavby zajistí vytyčení všech inženýrských sítí v prostoru staveniště jejich správci. V případě nutnosti ověří jejich polohu kopanými sondami.

PARÉ Č.

NÁZEV STAVBY

Uherské Hradiště, Jarošov, ul. Pod Kopcem - oprava kanalizace, stoka AXIIIf

Dokumentace pro provádění stavby (DPS)

OBJEDNATEL

Slovácké vodárny a kanalizace, a.s.

Za Olšávkou 290, Sady

686 01 Uherské Hradiště

IČO: 49453866

ZHOTOVITEL

AquaSmart Solutions s.r.o.

Dvorského 38/20a

639 00 Brno

IČO: 09905260

info@aquasmart.cz

www.aquasmart.cz



MÍSTO STAVBY

Uherské Hradiště, ul. Pod Kopcem

ČÍSLO ZAKÁZKY

2025-02

VYPRACOVAL

Ing. Tomáš Sucháček, Ph.D.

DATUM

květen 2025

ODPOVĚDNÝ PROJEKTANT

Ing. Tomáš Sucháček, Ph.D.

FORMÁT

A3

STAVEBNÍ OBJEKT

-

MĚŘÍTKO

1:500

NÁZEV VÝKRESU

Situace stavby v mapě katastru nemovitostí

ČÍSLO VÝKRESU

C.2