


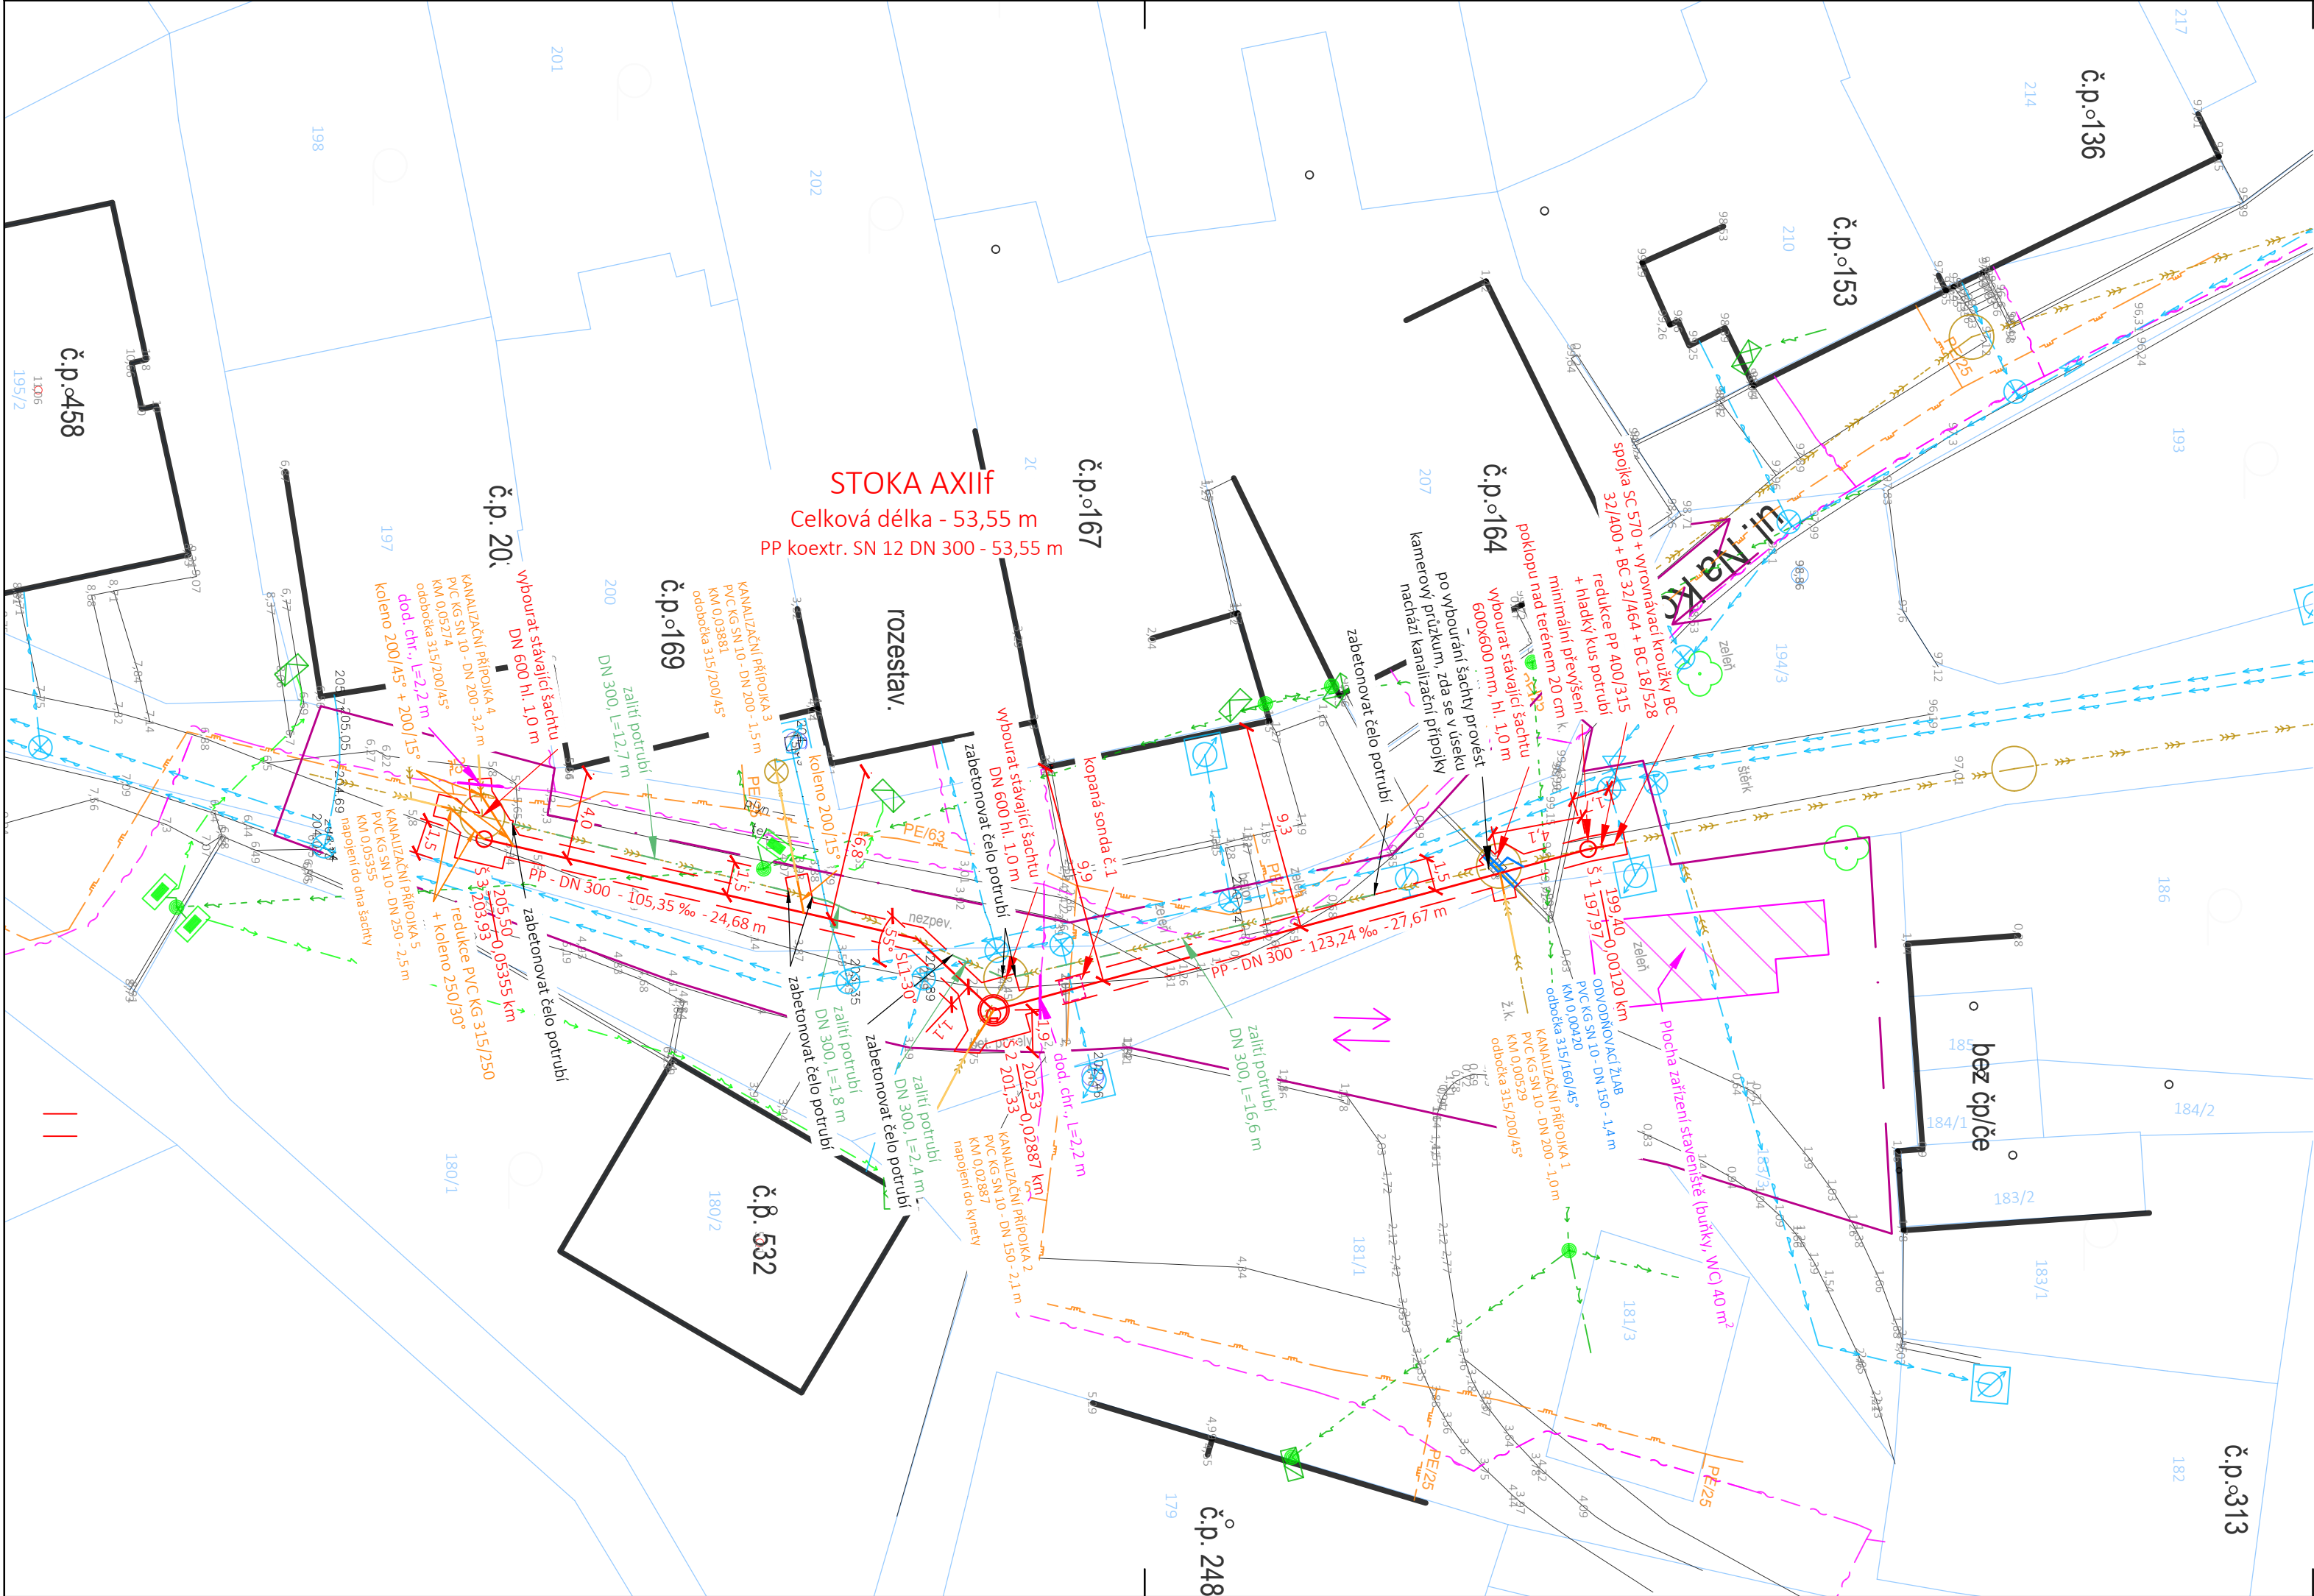

LEGENDA:

NAVRŽENÉ OBJEKTY:

- jednotná gravitační kanalizace - otevřený výkop
- popis kanalizačních šachet
- popis úseků potrubí
- kanalizační šachta betonová (plastová)
- prefabrikovaná DN 1000(600)
- přepojení kanalizační přípojky - rozšířený výkop
- stávající část kanalizační přípojky
- přepojení uliční vpusti - rozšířený výkop
- stávající část potrubí uliční vpusti
- hranice staveniště
- příjezd a odjezd ze staveniště
- odvodňovací žlab
- stávající kanalizační potrubí - bude zalito

STÁVAJÍCÍ INŽENÝRSKÉ SÍTĚ:

- kanalizace jednotná (provozovatel SVK, a.s.)
- vodovod (provozovatel SVK, a.s.)
- elektro NN nadzemní (EG.D, a. s.)
- elektro NN podzemní (EG.D, a. s.)
- plynovod STL (GASNet, a.s.)
- sdělovací vedení podzemní (CETIN, a.s.)
- sdělovací vedení nadzemní (CETIN, a.s.)

POZNÁMKA:

Trasy stávajících inženýrských sítí jsou zakresleny na základě podkladů poskytnutých jejich správci. Zhotovitel stavby před zahájením stavby zajistí vytyčení všech inženýrských sítí v prostoru staveniště jejich správci. V případě nutnosti ověří jejich polohu kopanými sondami.

Vzhledem k technickému stavu kanalizace není možné provést kamerovou prohlídku v celé dolceV úseku mezi Š1 a Š2 je před započítáním stavby nutné provést kamerovou prohlídku (po vybourání přítoku do stávající Š1) a ověřit zda jsou v úseku napojeny kanalizační přípojky.



SOUŘADNICOVÝ SYSTÉM: S-JTSK
VÝŠKOVÝ SYSTÉM: B. p. v.

PARÉ Č.

NÁZEV STAVBY

Uherské Hradiště, Jarošov, ul. Pod Kopcem - oprava kanalizace, stoka AXIIIF

Dokumentace pro provádění stavby (DPS)

OBJEDNATEL
Slovácké vodárny a kanalizace, a.s.
Za Olšávkou 290, Sady
686 01 Uherské Hradiště
IČO: 49453866

MÍSTO STAVBY
Uherské Hradiště, ul. Pod Kopcem
VYPRACOVAL
Ing. Tomáš Sucháček, Ph.D.
ODPOVĚDNÝ PROJEKTANT
Ing. Tomáš Sucháček, Ph.D.
STAVEBNÍ OBJEKT
-

NÁZEV VÝKRESU
Koordinační situace

ZHOTOVITEL
AquaSmart Solutions s.r.o.
Dvorského 38/20a
639 00 Brno
IČO: 09905260
info@aquasmart.cz
www.aquasmart.cz



ČÍSLO ZAKÁZKY
2025-02

DATUM
květen 2025

FORMÁT
A3

MĚŘÍTKO
1:250

ČÍSLO VÝKRESU
C.3