




PŮDORYS

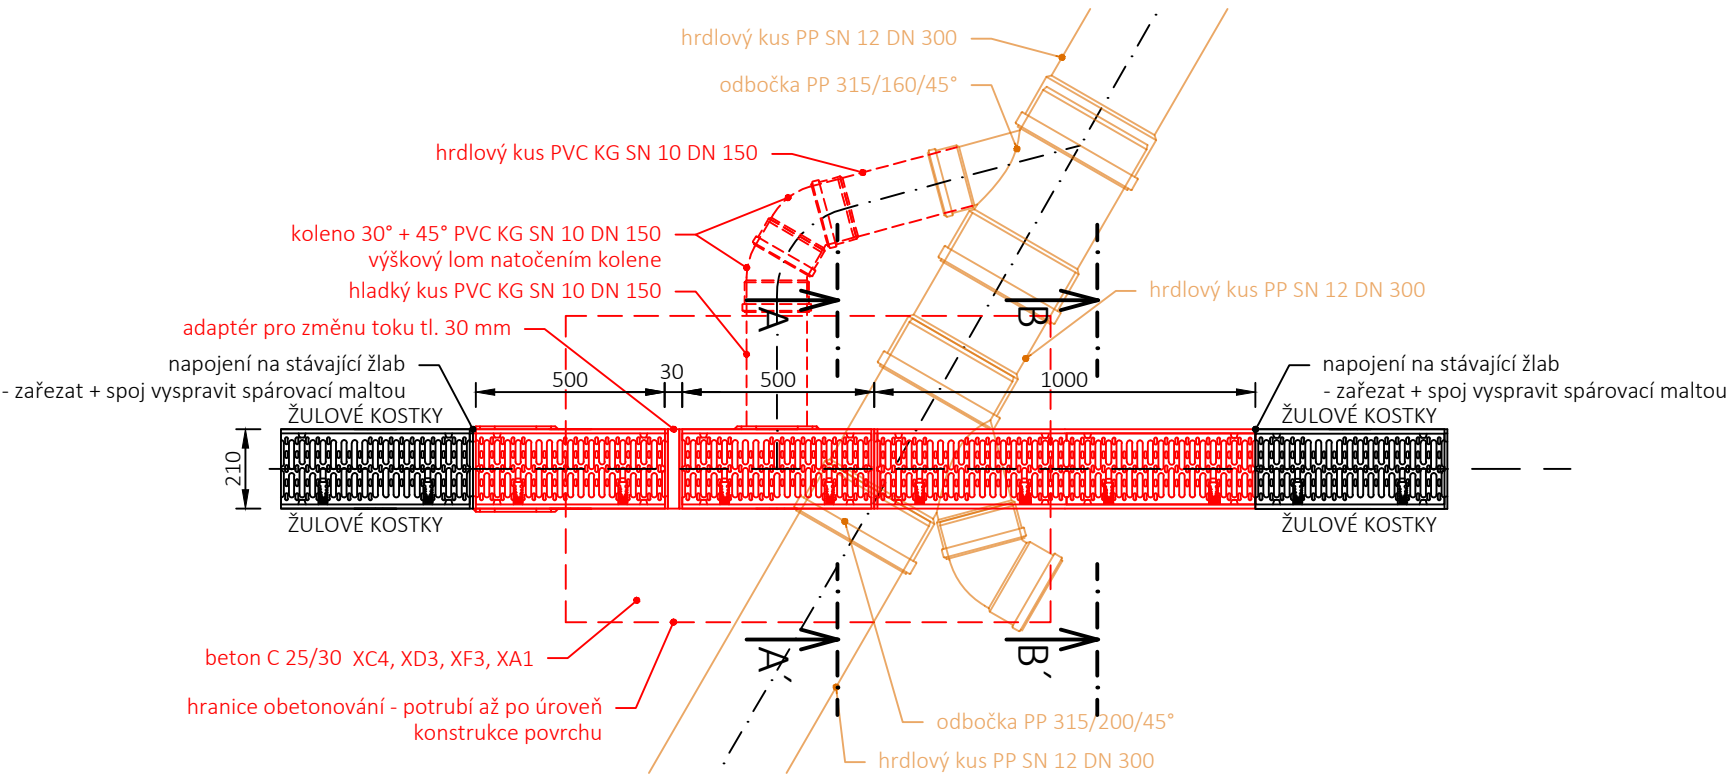

ŘEZ A-A'

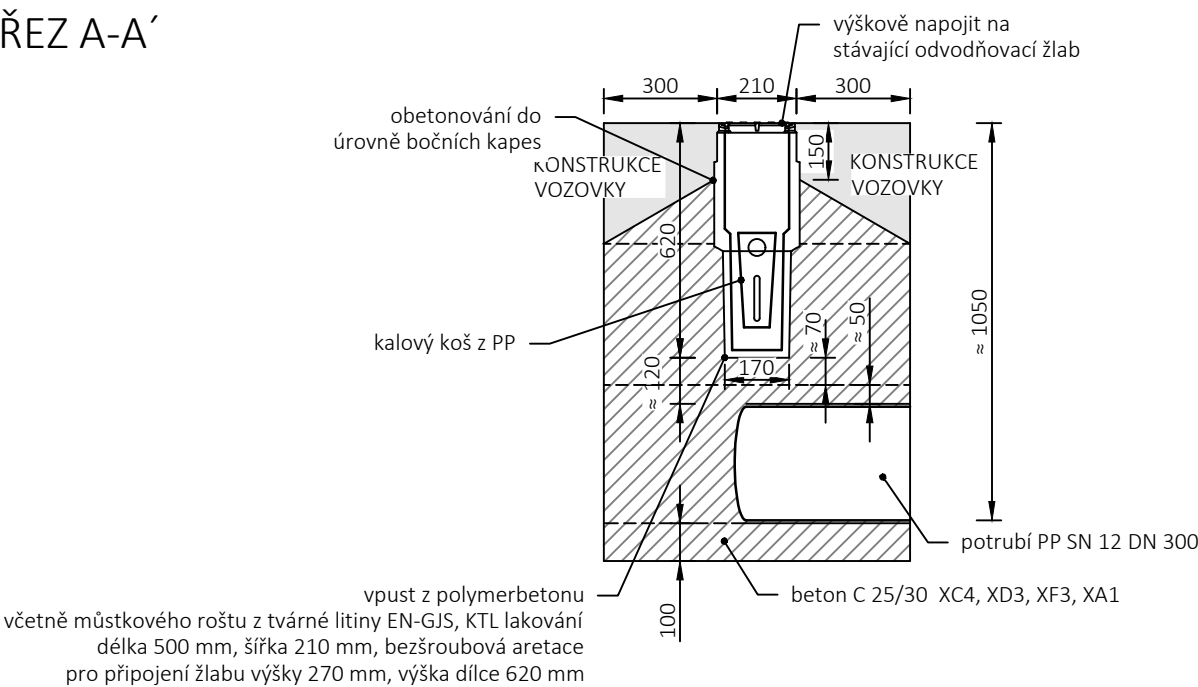

ŘEZ B-B'

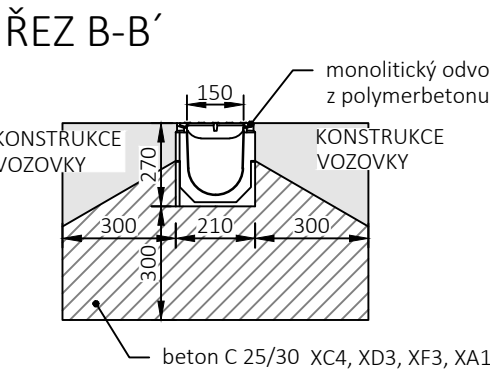

PARÉ Č. NÁZEV STAVBY Uherské Hradiště, Jarošov, ul. Pod Kopcem - oprava kanalizace, stoka AXIIIf Dokumentace pro provádění stavby (DPS)	
OBJEDNATEL Slovácké vodárny a kanalizace, a.s. Za Olšávkou 290, Sady 686 01 Uherské Hradiště IČO: 49453866	ZHOTOVITEL AquaSmart Solutions s.r.o. Dvorského 38/20a 639 00 Brno IČO: 09905260 info@aquasmart.cz www.aquasmart.cz
MÍSTO STAVBY Uherské Hradiště, ul. Pod Kopcem	ČÍSLO ZAKÁZKY 2025-02
VYPRACOVAL Ing. Tomáš Sucháček, Ph.D.	DATUM květen 2025
ODPOVĚDNÝ PROJEKTANT Ing. Tomáš Sucháček, Ph.D.	FORMÁT A3
STAVEBNÍ OBJEKT -	MĚŘÍTKO 1:20
NÁZEV VÝKRESU Výkres odvodňovacího žlabu	ČÍSLO VÝKRESU D.6