


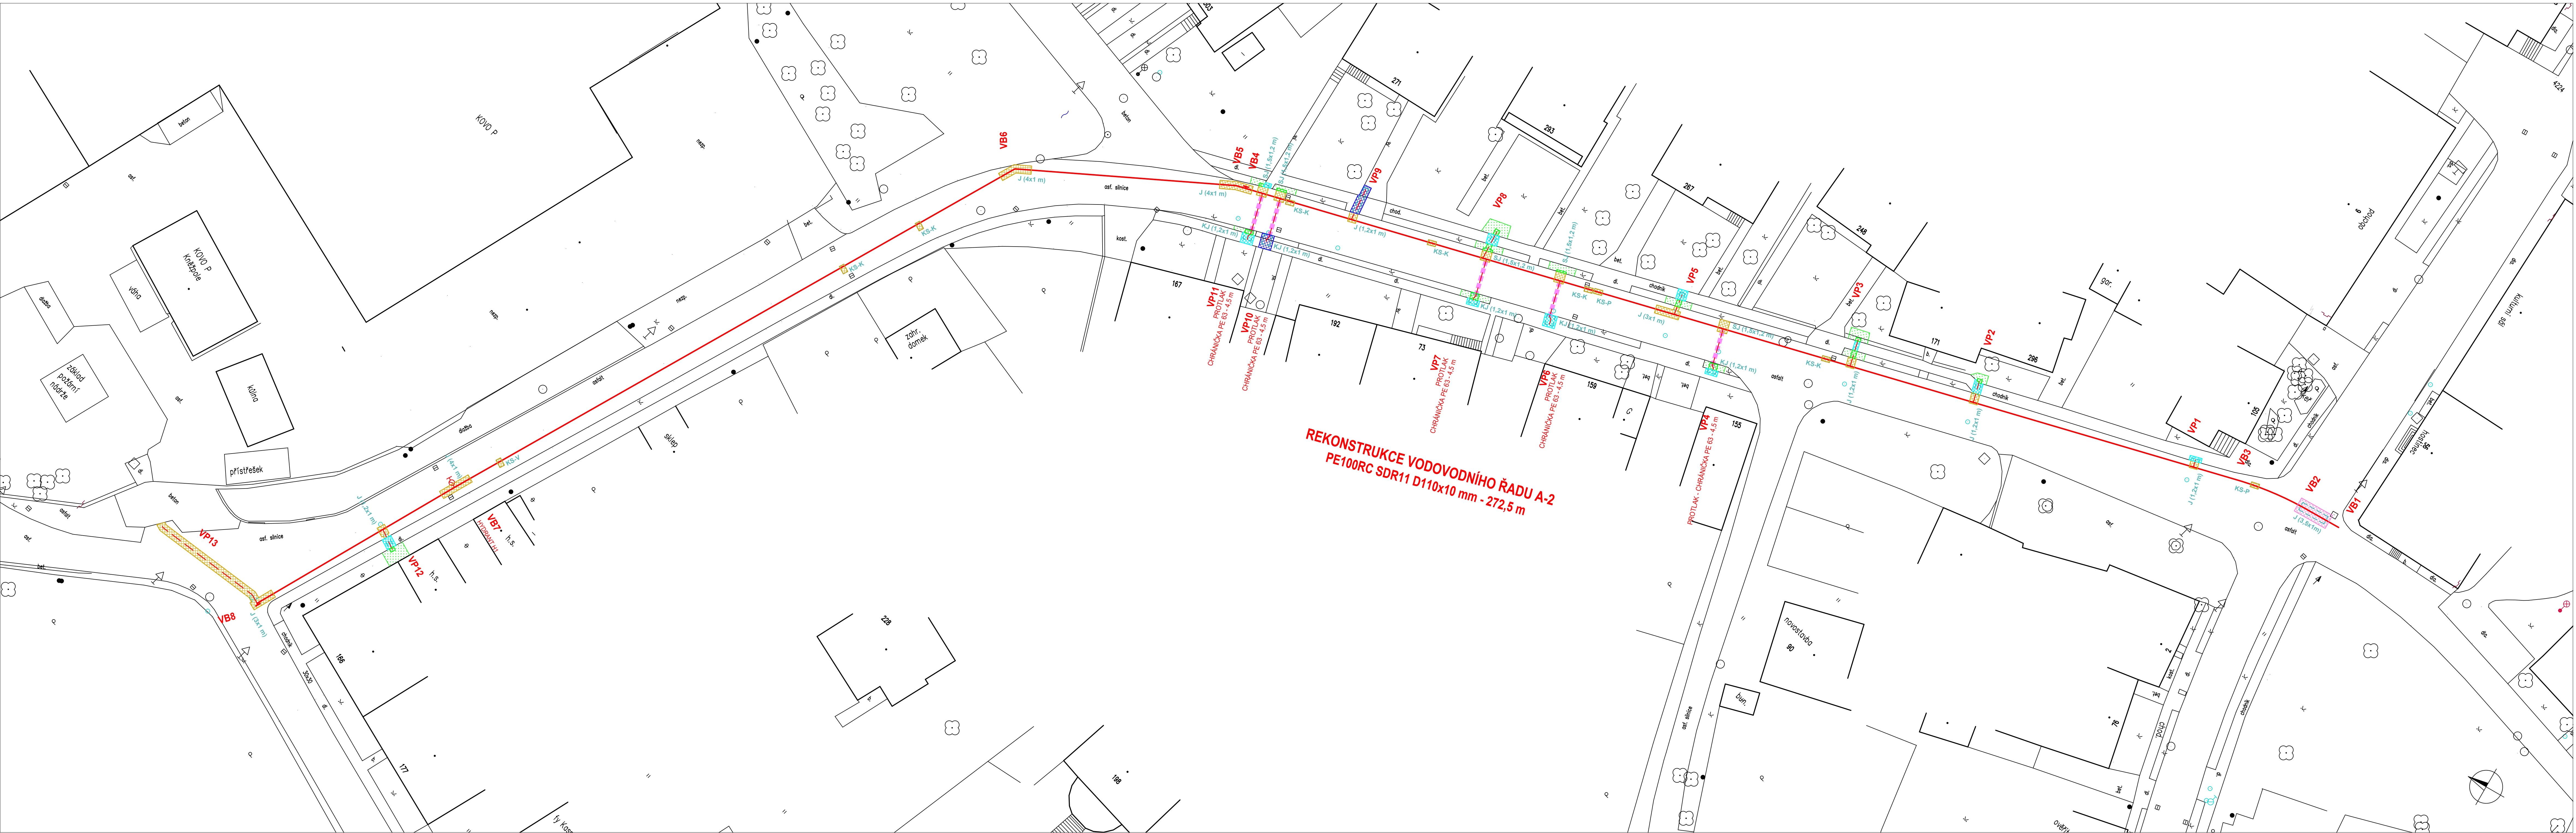

LEGENDA:

PROJEKTOVANÉ OBJEKTY:

- REKONSTRUOVANÝ VODOVODNÍ ŘÁD
- PODZEMNÍ HYDRANT
- LOMOVÝ BOD NA TRASE VODOVODNÍHO ŘÁDU
- VODOVODNÍ PŘÍPOJKA
- PROTLAK - CHRÁNICKA PRO VODOVODNÍ PŘÍPOJKU
- OBRYŠ VÝKOPU (JAM)
- STARTOVACÍ JÁMA PROTLAKU
- KONCOVÁ JÁMA PROTLAKU
- KOPANÁ SONDA NA KANALIZACI PRO OVĚŘENÍ KŘÍŽENÍ
- KOPANÁ SONDA NA PLYNOVODU PRO OVĚŘENÍ KŘÍŽENÍ
- KOPANÁ SONDA NA VODOVODU PRO OVĚŘENÍ KŘÍŽENÍ

OPRAVA DOTČENÝCH PLOCH:

- ROZSAH OPRAVY MÍSTNÍ KOMUNIKACE Z ŽIVICE (CELKOVÁ PLOCHA 8 m²)
- ROZSAH PROVIZORNÍHO ZAPRAVENÍ ZÁSYPEM ŠTĚRKODRTÍ (CELKOVÁ PLOCHA 53 m²)
- ROZSAH OPRAVY DLÁŽDĚNÝCH CHODNÍKŮ (CELKEM 15 m²)
- ROZSAH OPRAVY DLÁŽDĚNÝCH VJEZDŮ (CELKEM 7 m²)
- ROZSAH OBNOVY TRAVNATÝCH PLOCH (CELKEM 6 m²)
- ÚPRAVA TRAVNATÝCH PLOCH DOTČENÝCH STAVBOU (UROVNĚNÍ, UHRABÁNÍ, OSEIT TRAVNÍ SMĚSÍ - CELKEM 30 m²)

VYPRACOVAL: S. Krejčí	ODP. PROJEKTANT: S. Krejčí	ČÍSLO ZAKÁZKY: 2024-10	STANISLAV KREJČÍ PROJEKTOVÁ A INŽENÝRSKÁ ČINNOST VE VÝSTAVBĚ Dřívky 901, 783 16, Olšavky www.sk-projekt.cz
STAVEBNÍK: Slovačské vodárny a kanalizace, a.s. Za Olšavkou 290, Sady, 686 01 Uherské Hradiště			
AKCE: KNĚŽPOLE REKONSTRUKCE VODOVODNÍHO ŘÁDU A-2			DATUM 09 / 2024
			FORMÁT 10 A4
			STUPEŇ DSP+DPS
			MĚŘÍTKO: 1 : 250
PŘÍLOHA: SITUACE OPRAV POVRCHŮ			PŘÍLOHA C. PARE C. C.4