


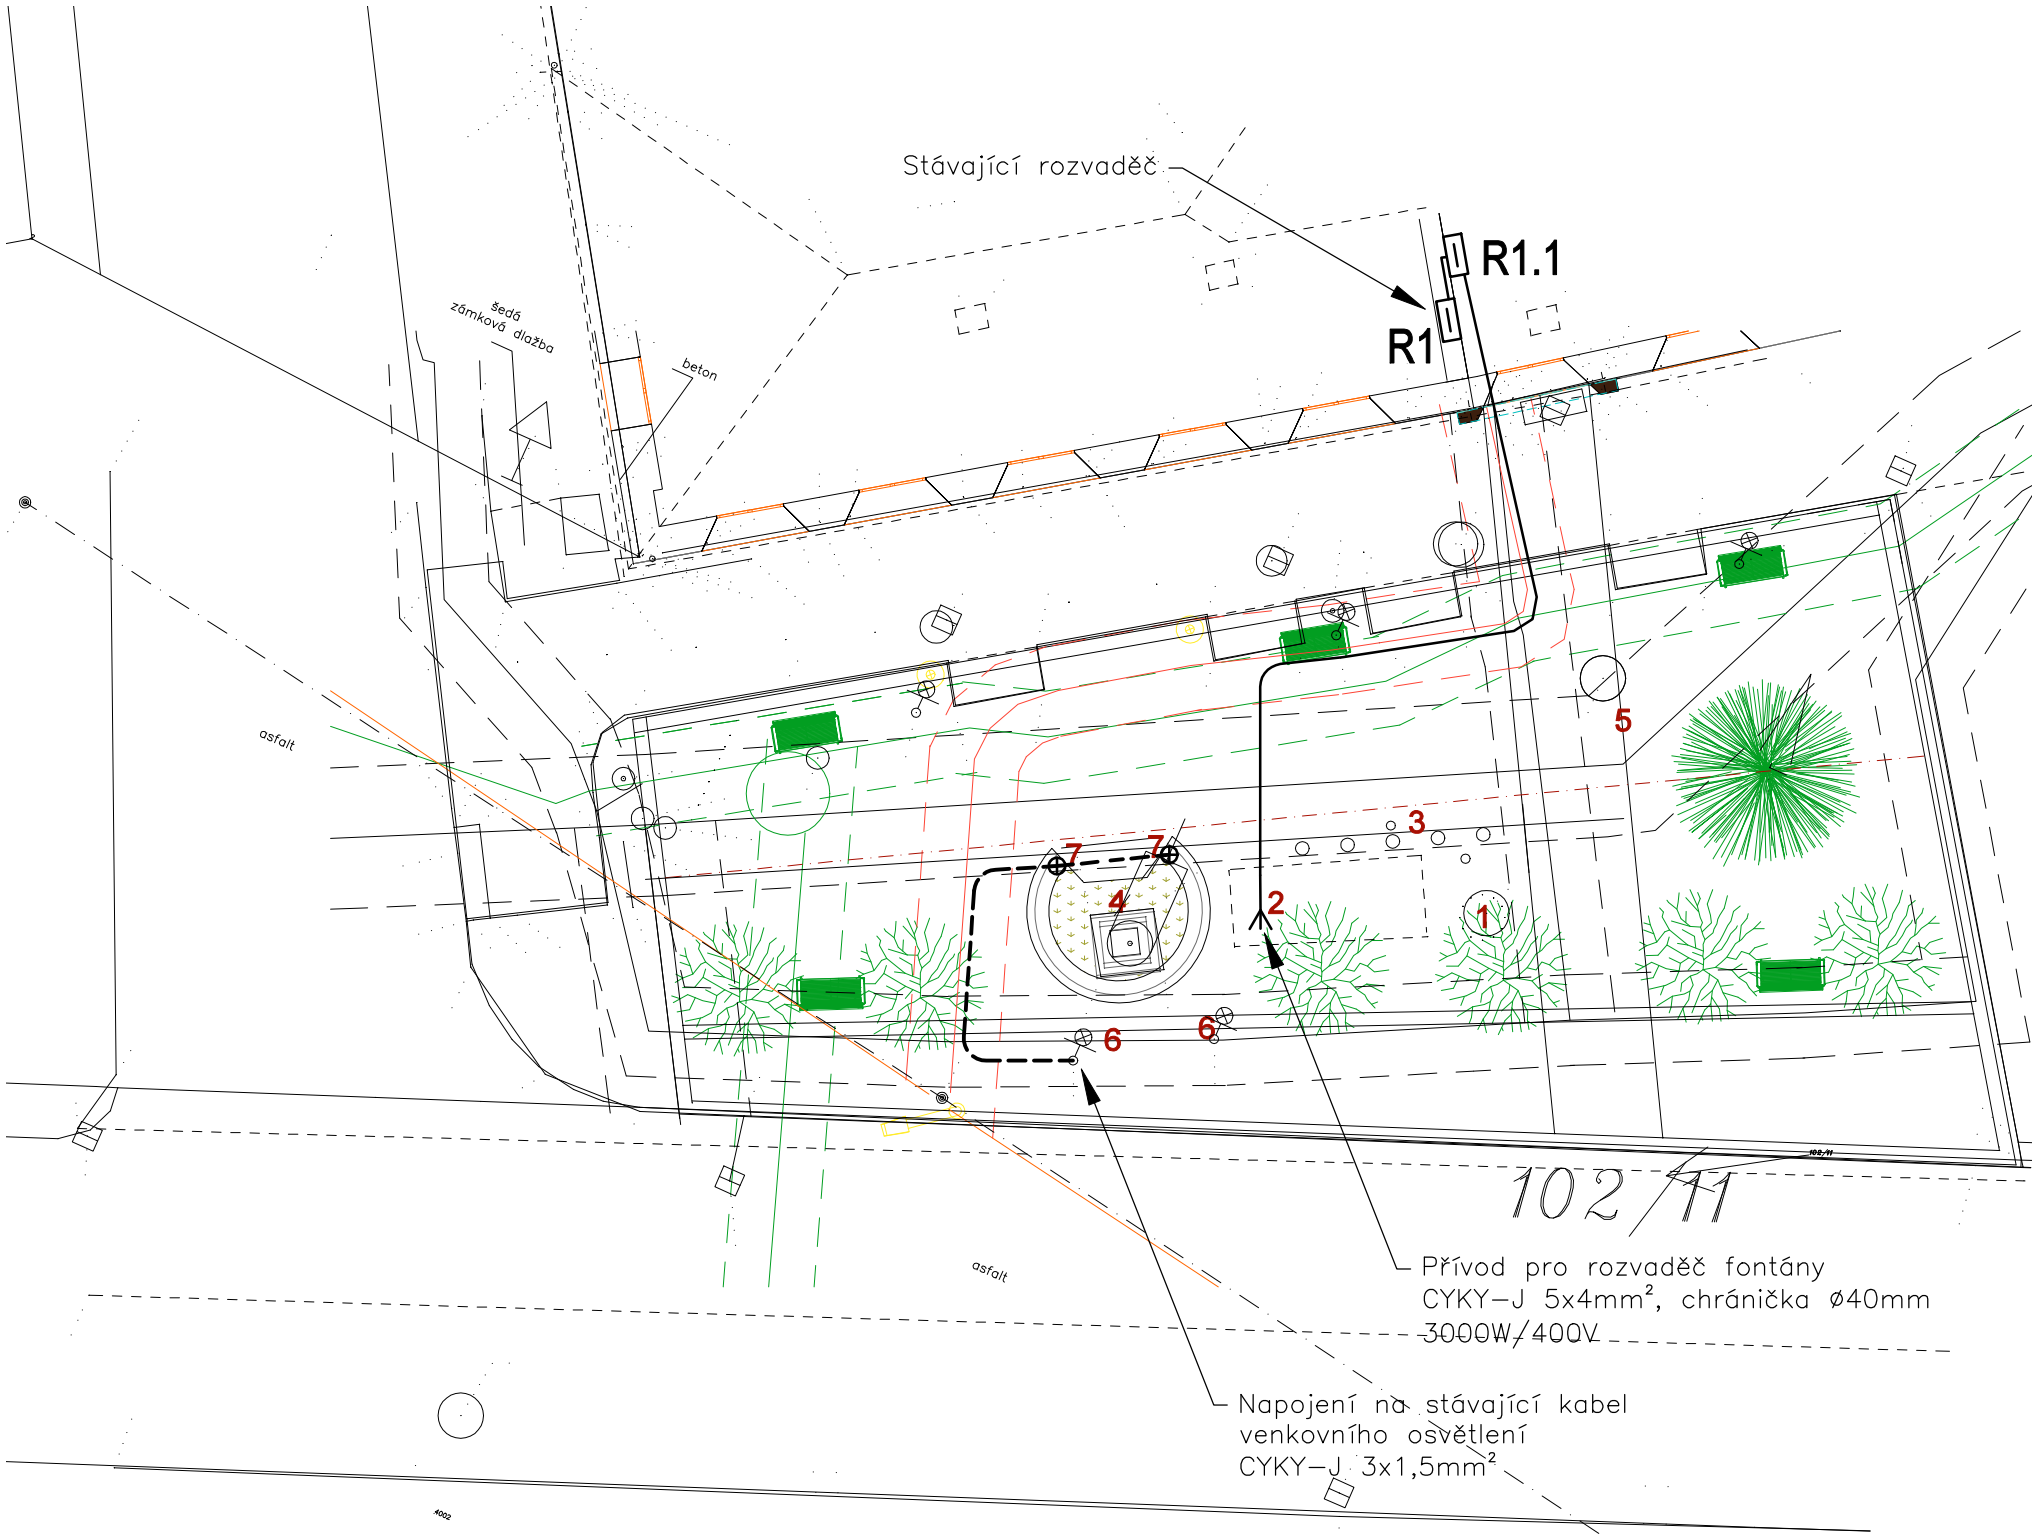


LEGENDA

- VODOVODNÍ ŘAD
- OCHRANNÉ PÁSMO VODOVODU
- STŘEDOTLAKÝ PLYNOVOD
- OCHRANNÉ PÁSMO PLYNOVODU
- PODZEMNÍ VEDENÍ NN
- OCHRANNÉ PÁSMO PODZEMNÍHO VEDENÍ NN
- NADZEMNÍ VEDENÍ NN
- TELEKOMUNIKAČNÍ KABEL
- OCHRANNÉ PÁSMO TELEKOMUNIKAČNÍHO KABELU
- DEŠŤOVÁ KANALIZACE
- VPUSŤ DEŠŤOVÉ KANALIZACE
- 1 STÁVAJÍCÍ STUDNA - možný zdroj vody pro fontánu
- 2 PROSTOR PRO UMÍSTĚNÍ TECHNOLOGIE FONTÁN (ŠACHTA)
- 3 5 VÝTRYSKŮ ZE ZÁDLAŽBY a' 1m (?)
- 4 STÁVAJÍCÍ POMNÍK + ZÁHON
- LAVIČKA
- 5 VODOMĚRNÁ ŠACHTA
- 6 STÁVAJÍCÍ OSVĚTLENÍ POMNÍKU
- 7 NOVÉ(PŘELOŽENÉ) OSVĚTLENÍ POMNÍKU
- 8 ELEKTROMĚR

LEGENDA ELEKTRO

- R1 Stávající rozvaděč
- R1.1 Rozvaděč pro napájení fontány
- ⊕ Venkovní osvětlení
- Vedení pro venkovní osvětlení
- Přívod pro technologii fontány

ULOŽENÍ KABELU – VOLNÝ TERÉN/CHODNÍK

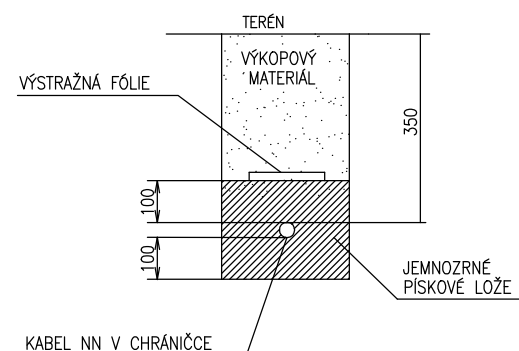

hlavní inženýr projektu: ING.ARCH. SOŇA URBÁNKOVÁ	
odpovědný projektant: M. ŠIMONIK, ČKAIT1006362, M:776258107	vypracoval: MAREK ŠIMONIK
stavebník: OBEC MALHOSTOVICE MALHOSTOVICE 75 666 03 MALHOSTOVICE	místo stavby: MALHOSTOVICE
název akce: ÚPRAVY VEŘEJNÉHO PROSTRANSTVÍ – PŘEDPROSTOR OÚ A MŠ MALHOSTOVICE, k.ú. Malhostovice, č.p. 33/2, 33/3	
datum: LISTOPAD 2023	
stupeň: DPS	
měřítko: 1:200	
název výkresu: SITUACE ELEKTRO	
část dokumentace: číslo výkresu: D.1.4 03	