


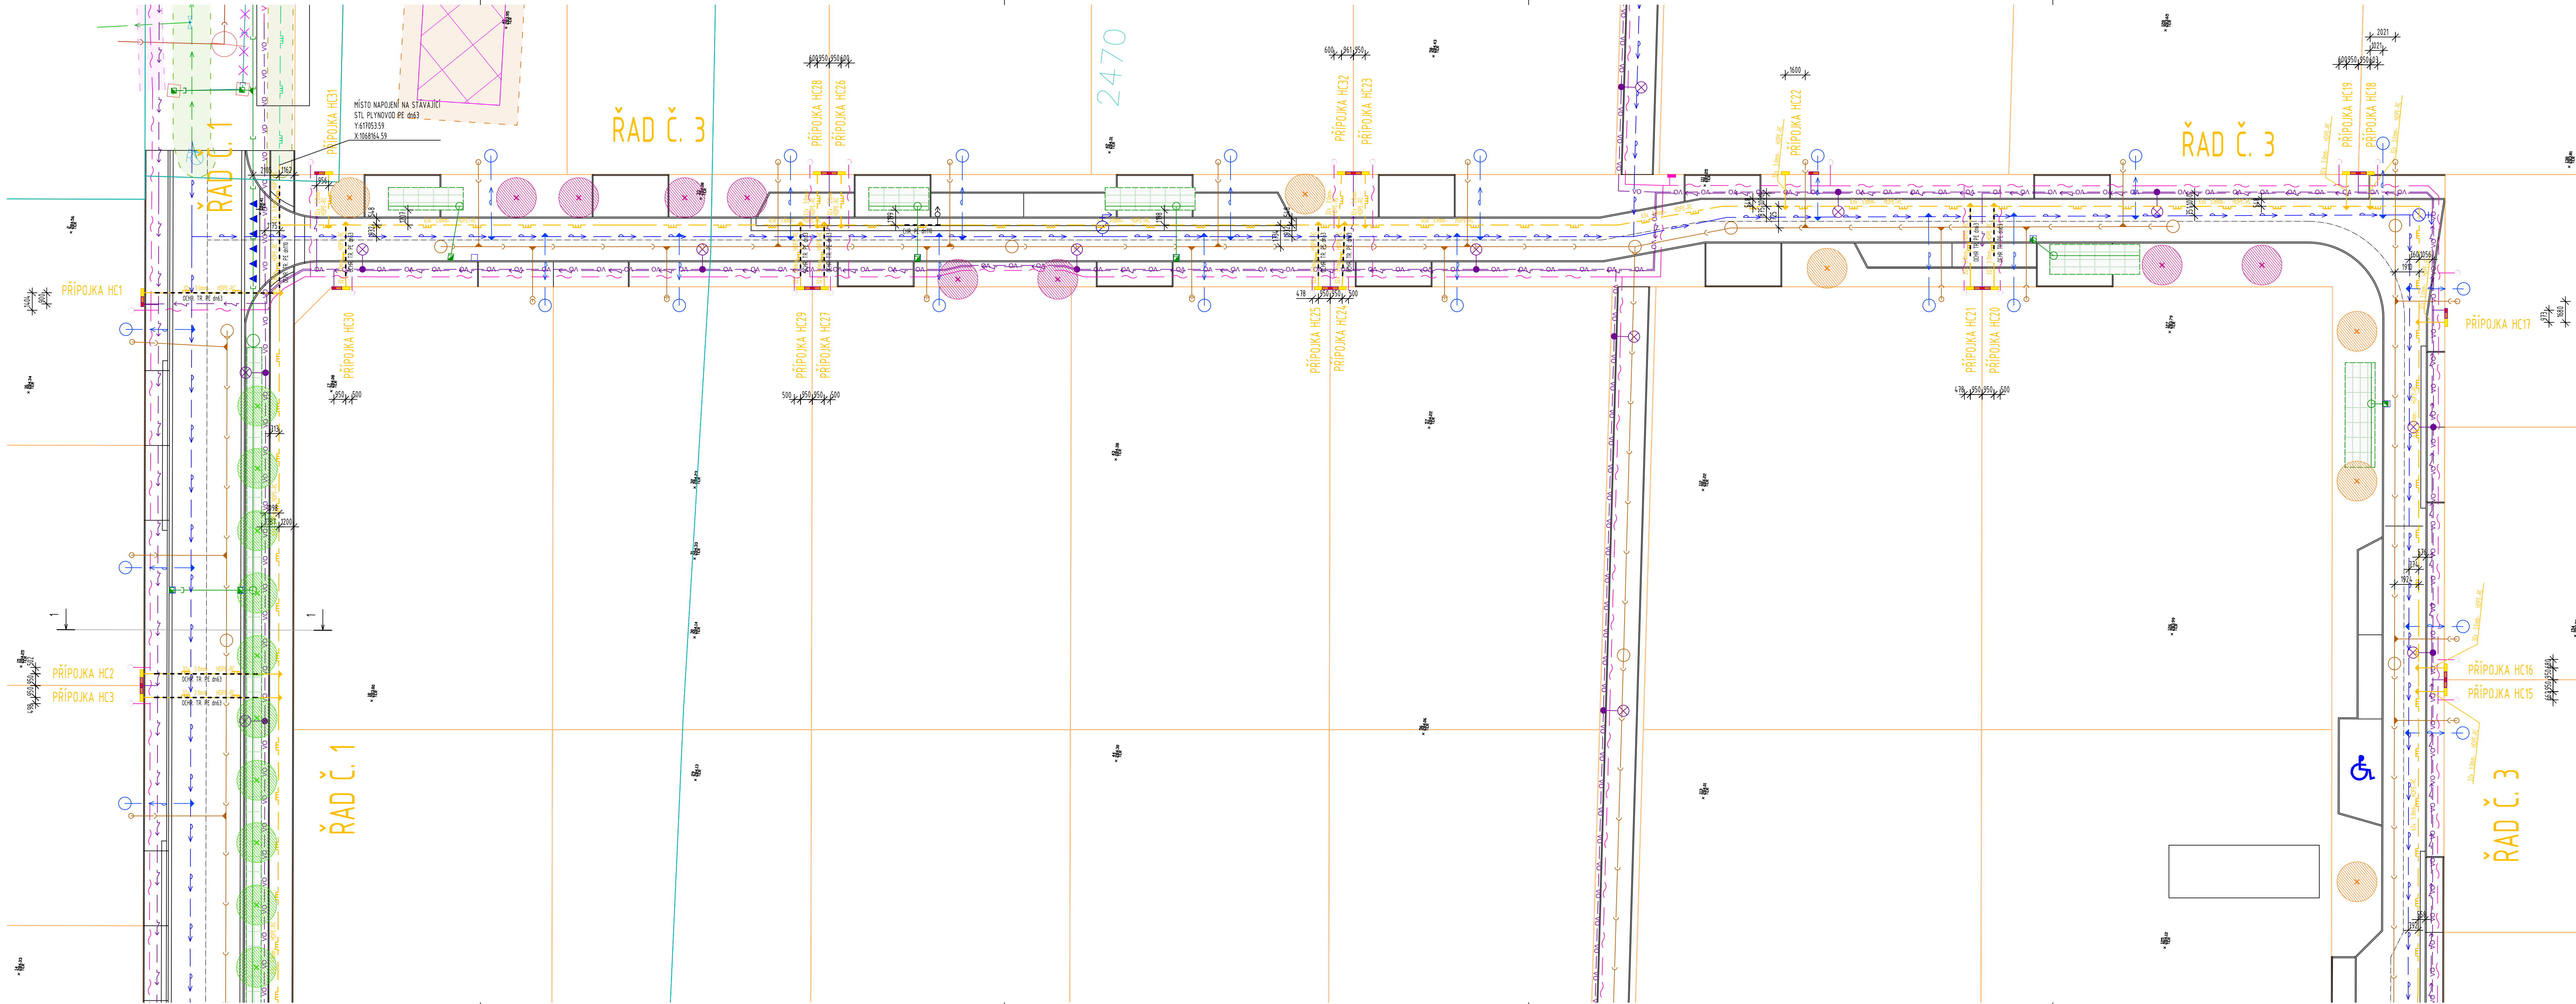

LEGENDA ŠÍTÍ
STÁVAJÍCÍ SÍTĚ

- KANALIZACE JEDNOTNÁ (VAK JABLONNĚ)
- KANALIZACE SPLAŠKOVÁ (VAK JABLONNĚ)
- KANALIZACE JEDNOTNÁ (VAK JABLONNĚ)
- VODOVOD (VAK JABLONNĚ)
- PLYNOVOD STL (GASNET)
- PLYNOVOD VTL (GASNET)
- KABEL NN PODZEMNÍ (ČEZ)
- KABEL VN PODZEMNÍ (ČEZ)
- KABEL VN NADZEMNÍ (ČEZ)
- KABEL VO PODZEMNÍ (TS CHOCEŇ)
- SĐELOVACÍ KABEL (CETIN)
- SĐELOVACÍ KABEL PODZEMNÍ (CTO)

NAVRHOVANÉ SÍTĚ

- SO 02 - DEŠŤOVÁ KANALIZACE, VSAKOVÁNÍ
 - DEŠŤOVÁ KANALIZACE
 - PŘÍPOJKA DEŠŤOVÉ KANALIZACE
- SO 03 - VODOVOD VČ. PŘÍPOJEK
 - VODOVOD
 - VODOVODNÍ PŘÍPOJKA
- SO 04 - SPLAŠKOVÁ KANALIZACE VČ. PŘÍPOJEK
 - SPLAŠKOVÁ KANALIZACE
 - VÝTLAK SPLAŠKOVÉ KANALIZACE
 - PŘÍPOJKA SPLAŠKOVÉ KANALIZACE
- SO 05 - PLYNOVOD VČ. PŘÍPOJEK
 - PLYNOVOD
 - PLYNOVODNÍ PŘÍPOJKA
- SO 06 - SILNOPROUD
 - KABEL NN
- SO 07 - SLABOPROUD
 - SĐELOVACÍ KABEL - CHRÁŇKA
- SO 08 - VEŘEJNÉ OSVĚTLENÍ
 - VO VO KABEL VO

LEGENDA OSTATNÍ

OCHRANNÁ PÁSMA STÁVAJÍCÍCH SÍTÍ

- KANALIZACE (VAK JABLONNĚ)
- VODOVOD (VAK JABLONNĚ)
- PLYNOVOD (GASNET)
- KABEL ELEKTRO (ČEZ)
- SĐELOVACÍ KABEL (CETIN)
- SĐELOVACÍ KABEL (CTO)

SO 10- VEŘEJNÁ ZELENĚ A SADOVÉ ÚPRAVY

- S1 NAVRHOVANÝ STROM MŮCHOVNÍK - AMELANCHER LAMARCKII VÝSADBA PO 3 M
- S2 NAVRHOVANÝ STROM SAKURA - PRUNUS SCHMITTII
- S3 NAVRHOVANÝ STROM AMERON ZAPADNÍ
- S4 NAVRHOVANÝ STROM SAKURA - PRUNUS SARGENTII RANCHO

SO 09 - ROZDĚLENÍ A SCELOVÁNÍ POZEMKŮ


NAVRHOVANÉ ROZDĚLENÍ POZEMKŮ

LEGENDA OBJEKTŮ NA PLYNOVODU

- CHRÁŇKA / OCHRANNÁ TRUBKA
- ČIHAČKA

KLAD LISTŮ

1
2

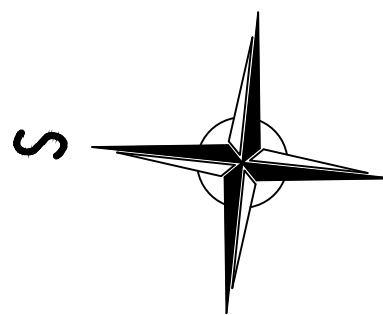

KATASTRÁLNÍ ÚZEMÍ CHOCEŇ

VYPRACOVAL ING. DAVID COUFAL	KONTROLOVAL ING. DAVID COUFAL	ZODPOVĚDNÝ PROJEKTANT ING. DAVID COUFAL	Vodohospodářská výstavba a investiční s.r.o. Stavíme a opravujeme kanalizace kvalitně, rychle a podle Vašeho rozpočtu
AKCE ZTV VOSTELČICE CHOCEŇ, ETAPA F- SOUBOR A			STUPEŇ DPS
			FORMÁT A2x1260
			DATUM 10/2024
			MĚŘÍTKO 1:200
ČÁST SO 05- PLYNOVOD VČ. PŘÍPOJEK			PÁRE Č. VÝKRESU
NÁZEV SITUACE Č. 1			D.12