


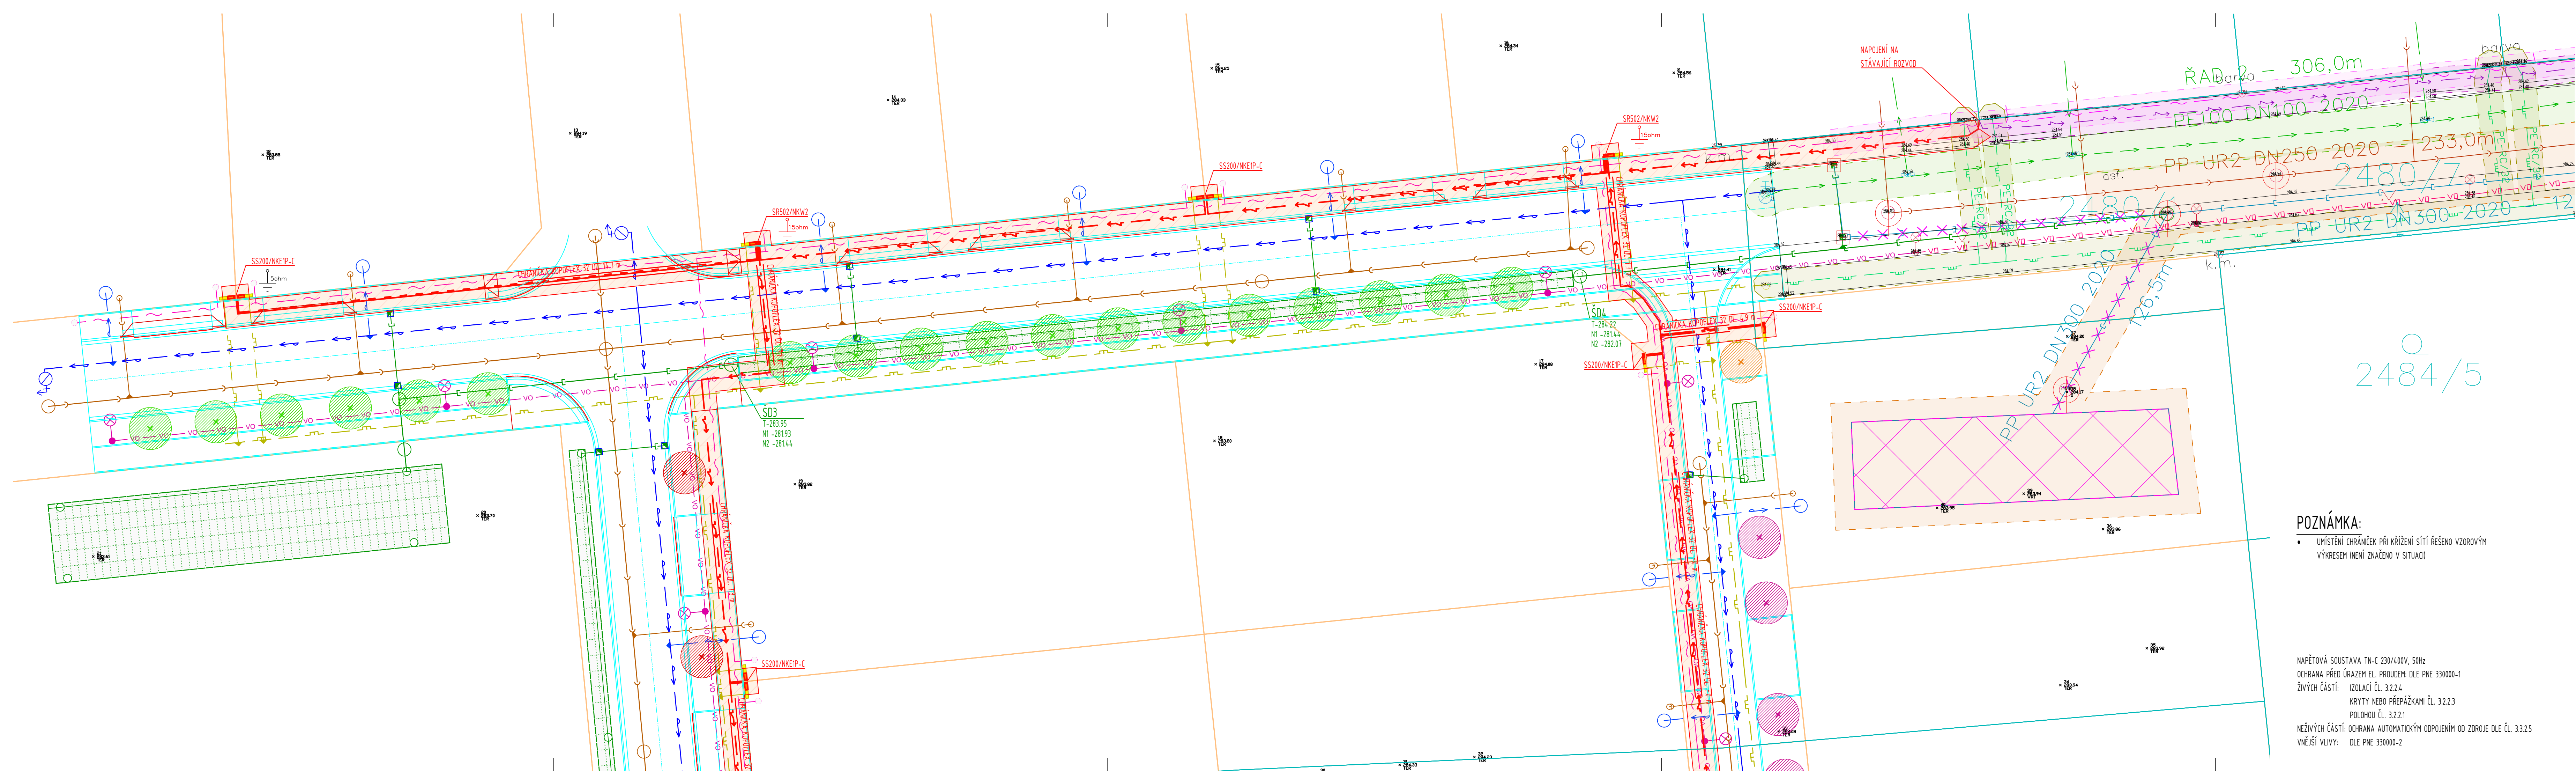

POZNÁMKA:

- UMÍSTĚNÍ CHRÁNICEK PŘI KŘÍŽENÍ SÍTÍ ŘEŠENO VZOROVÝM VÝKRESEM (NEJÍ ZNAČENO V SITUACI)

NAPĚTOVÁ SOUSTAVA TN-C 230/400V, 50Hz
OCHRANA PŘED ÚRAZEM EL. PROUDEM: DLE PNE 330000-1
ŽIVÝCH ČÁSTÍ: IZOLACÍ ČL. 3.2.2.4
KRYTY NEBO PŘEPÁŽKAMI ČL. 3.2.2.3
POLOHOU ČL. 3.2.2.1
NEŽIVÝCH ČÁSTÍ: OCHRANA AUTOMATICKÝM ODPOJENÍM OD ZDROJE DLE ČL. 3.3.2.5
VNĚJŠÍ VLIVY: DLE PNE 330000-2

LEGENDA SÍTÍ
STÁVAJÍCÍ SÍTĚ

- KANALIZACE JEDNOTNÁ (VAK JABLONNĚ)
- KANALIZACE SPLAŠKOVÁ (VAK JABLONNĚ)
- KANALIZACE JEDNOTNÁ (VAK JABLONNĚ)
- VODOVOD (VAK JABLONNĚ)
- PLYNOVOD (GASNET)
- PLYNOVOD VTL (GASNET)
- KABEL NN PODZEMNÍ (ČEZ)
- KABEL VN PODZEMNÍ (ČEZ)
- KABEL VN NADZEMNÍ (ČEZ)
- KABEL VO PODZEMNÍ (TS CHOCEŇ)
- SĐELOVACÍ KABEL (CETIN)
- SĐELOVACÍ KABEL PODZEMNÍ (CTI)

NAVRHOVANÉ SÍTĚ

- SO 02 - DEŠŤOVÁ KANALIZACE, VSAKOVÁNÍ
 - DEŠŤOVÁ KANALIZACE
 - PŘÍPOJKA DEŠŤOVÉ KANALIZACE
- SO 03 - VODOVOD VČ. PŘÍPOJEK
 - VODOVOD
 - VODOVODNÍ PŘÍPOJKA
- SO 04 - SPLAŠKOVÁ KANALIZACE VČ. PŘÍPOJEK
 - SPLAŠKOVÁ KANALIZACE
 - VÝTLAK SPLAŠKOVÉ KANALIZACE
 - PŘÍPOJKA SPLAŠKOVÉ KANALIZACE
- SO 05 - PLYNOVOD VČ. PŘÍPOJEK
 - PLYNOVOD
 - PLYNOVODNÍ PŘÍPOJKA
- SO 06 - SILNOPROUD
 - KABEL NN 1KV AYKY 3x240+120
 - UZEMNĚNÍ PÁSEK PEZN 4X30
- SO 07 - SLABOPROUD
 - SĐELOVACÍ KABEL- CHRÁNIČKA
- SO 08 - VEŘEJNÉ OSVĚTLENÍ
 - KABEL VO

NAVRHOVANÉ OBJEKTY

- PŘÍPOJKOVÁ SKŘÍŇ
- PILÍŘ ELEKTROMĚROVÝ

LEGENDA OSTATNÍ
OCHRANNÁ PÁSMO STÁVAJÍCÍCH SÍTÍ

- KANALIZACE (VAK JABLONNĚ)
- VODOVOD (VAK JABLONNĚ)
- PLYNOVOD (GASNET)
- KABEL ELEKTRO (ČEZ)
- SĐELOVACÍ KABEL (CETIN)
- SĐELOVACÍ KABEL (CTI)

KATASTRÁLNÍ MAPA

- HRANICE PARCEL
- VNITŘNÍ KRESBA

SO 09 - ROZDĚLENÍ A SCELOVÁNÍ POZEMKŮ

- NAVRHOVANÉ ROZDĚLENÍ POZEMKŮ


SO 10- VEŘEJNÁ ZELENĚ A SADOVÉ ÚPRAVY

- S1 NAVRHOVANÝ STROM MUCHOVNÍK - AMELANCHIER LAMARCKII VÝSADBA PO 5 M
- S2 NAVRHOVANÝ STROM SAKURA - PRUNUS SCHMITTII
- S3 NAVRHOVANÝ STROM AMBRON ZAPADNÍ
- S4 NAVRHOVANÝ STROM SAKURA - PRUNUS SARGENTII RANCHO

NAVRHOVANÁ OCHRANNÁ PÁSMO

- OCHRANNÉ PÁSMO KABEL NN

VYPRACOVAL MGR. PETR ŠROLL		KONTROLOVAL MGR. PETR ŠROLL	ZODPOVĚDNÝ PROJEKTANT MGR. PETR ŠROLL	 Vodohospodářská výstavba a investice s.r.o. Stavební a projektční kancelář Bratři Čapkové 92, Holic 516 01, IČO: 10718650	
AKCE					
ZTV VOSTELČICE CHOCEŇ, ETAPA F- SOUBOR A				STUPĚŇ DPS	
				FORMÁT 297x1260	
				DATUM 10/2024	
				MĚŘÍTKO 1:200	
ČÁST	SO 06- SILNOPROUD			PARE	Č. VÝKRESU
NÁZEV	SITUACE Č. 1			D.2.2	

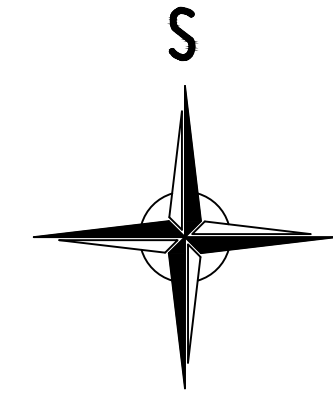

KLAD LISTŮ

