


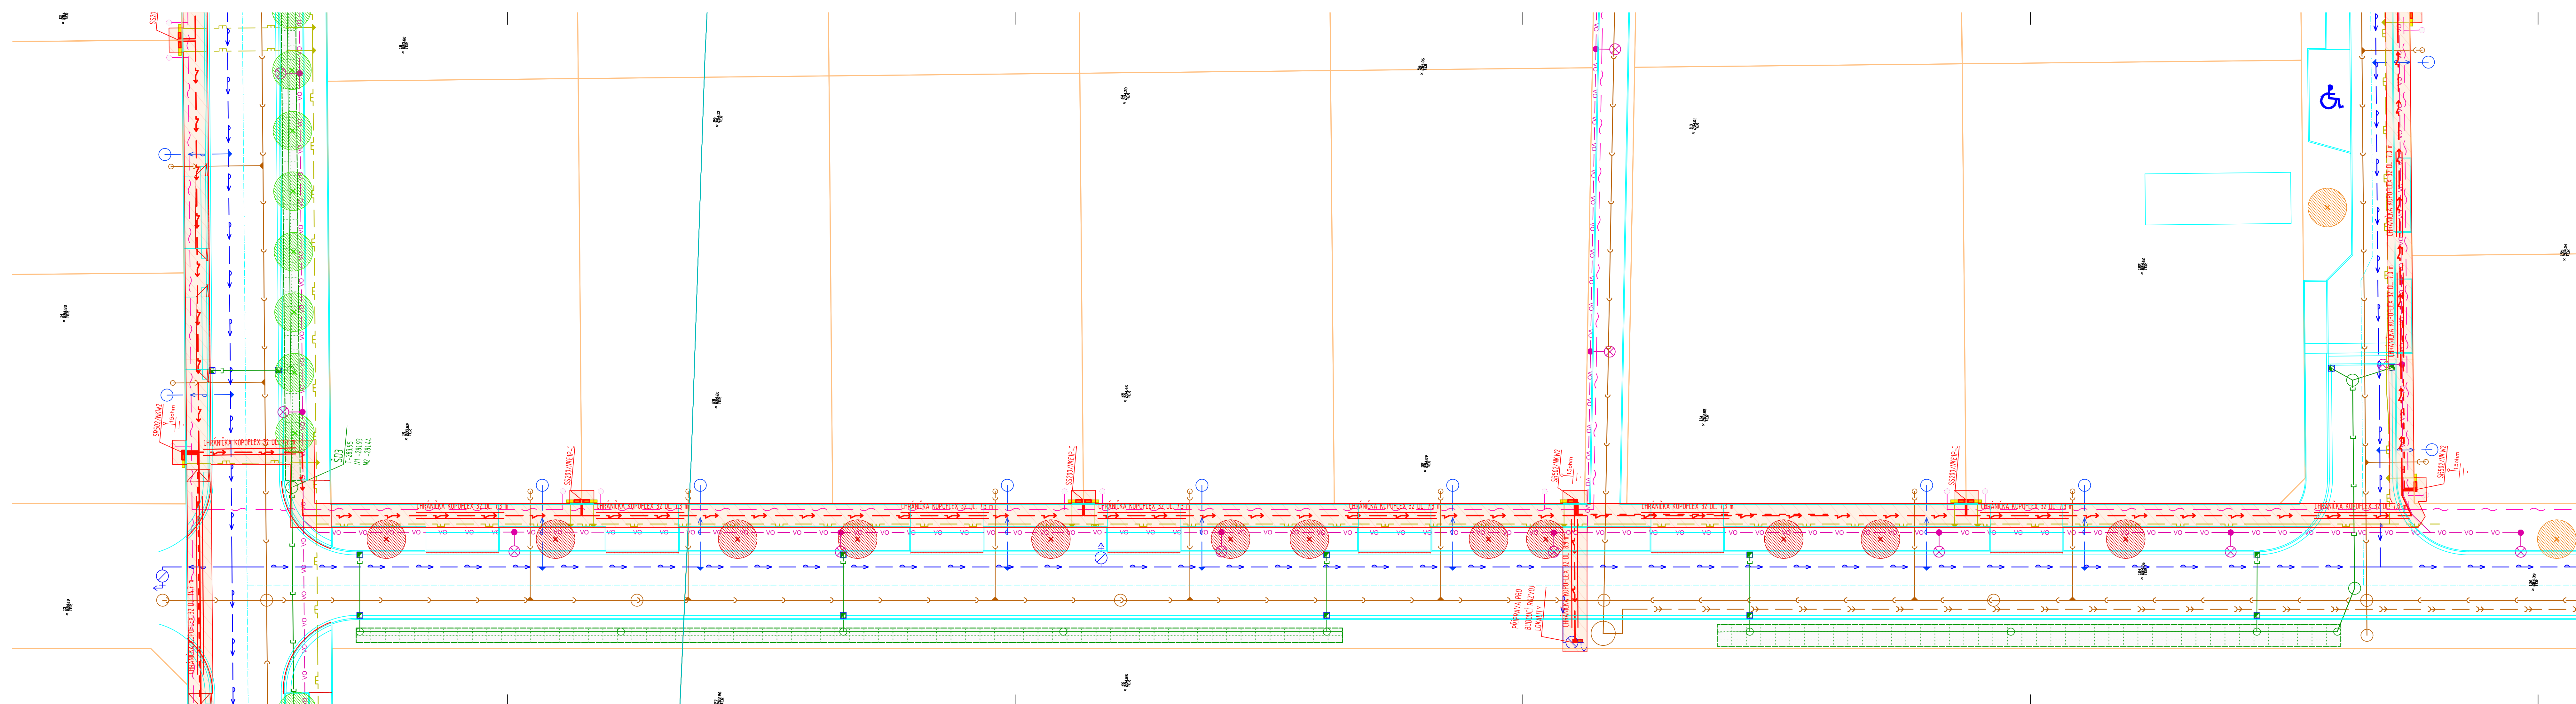

POZNÁMKA:

- UMÍSTĚNÍ CHRÁNEČEK PŘI KŘÍŽENÍ SÍTÍ ŘEŠENO VZOROVÝM VÝKRESEM INENÍ ZNAČENO V SITUACI

NAPĚTOVÁ SOUSTAVA TN-C 230/400V, 50Hz
OCHRANA PŘED ÚRAZENÍM EL. PROUDEM: DLE PNE 330000-1
ŽIVÝCH ČÁSTÍ: IZOLACÍ ČL. 3.2.2.4
KRYTÍ NEBO PŘEPÁŽKAMI ČL. 3.2.2.3
POLOHU ČL. 3.2.2.1
NEŽIVÝCH ČÁSTÍ: OCHRANA AUTOMATICKÝM ODPOJENÍM OD ZDROJE DLE ČL. 3.3.2.5
VNĚJŠÍ VLIVY: DLE PNE 330000-2

- LEGENDA SÍTÍ STÁVAJÍCÍ SÍTĚ**
- KANALIZACE JEDNOTNÁ (VAK JABLONNÉ)
 - KANALIZACE SPLAŠKOVÁ (VAK JABLONNÉ)
 - KANALIZACE JEDNOTNÁ (VAK JABLONNÉ)
 - VODOVOD (VAK JABLONNÉ)
 - PLYNOVOD STL (GASNET)
 - PLYNOVOD VTL (GASNET)
 - KABEL NN PODZEMNÍ (ČEZ)
 - KABEL VN PODZEMNÍ (ČEZ)
 - KABEL VO PODZEMNÍ (TS CHOČEŇ)
 - SĐĚLOVACÍ KABEL (ČETIN)
 - SĐĚLOVACÍ KABEL PODZEMNÍ (CTI)

- NAVRHOVANÉ SÍTĚ**
- SO 02 - DEŠŤOVÁ KANALIZACE, VSAKOVÁNÍ**
- DEŠŤOVÁ KANALIZACE
 - PŘÍPOJKA DEŠŤOVÉ KANALIZACE
- SO 03 - VODOVOD VČ. PŘÍPOJEK**
- VODOVOD
 - VODOVODNÍ PŘÍPOJKA
- SO 04 - SPLAŠKOVÁ KANALIZACE VČ. PŘÍPOJEK**
- SPLAŠKOVÁ KANALIZACE
 - VÝTLAK SPLAŠKOVÉ KANALIZACE
 - PŘÍPOJKA SPLAŠKOVÉ KANALIZACE
- SO 05 - PLYNOVOD VČ. PŘÍPOJEK**
- PLYNOVOD
 - PLYNOVODNÍ PŘÍPOJKA
- SO 06 - SILNOPROUD**
- KABEL NN 1KV AYKY 3x240+120
 - UZEMNĚNÍ PÁSEK PEZN 4X30
- SO 07 - SLABOPROUD**
- SĐĚLOVACÍ KABEL- CHRÁNEČKA
- SO 08 - VEŘEJNÉ OSVĚTLENÍ**
- VO
 - VO
 - KABEL VO
- NAVRHOVANÉ OBJEKTY**
- PŘÍPOJKOVÁ SKŘÍN
 - PILÍŘ ELEKTROMĚROVÝ

- LEGENDA OSTATNÍ OCHRANNÁ PÁSMA STÁVAJÍCÍCH SÍTÍ**
- KANALIZACE (VAK JABLONNÉ)
 - VODOVOD (VAK JABLONNÉ)
 - PLYNOVOD (GASNET)
 - KABEL ELEKTRO (ČEZ)
 - SĐĚLOVACÍ KABEL (ČETIN)
 - SĐĚLOVACÍ KABEL (CTI)
- KATASTRÁLNÍ MAPA**
- HRANICE PARCEL
 - VNITŘNÍ KRESBA

SO 09 - ROZDĚLENÍ A SCELOVÁNÍ POZEMKŮ

NAVRHOVANÉ ROZDĚLENÍ POZEMKŮ

- SO 10- VEŘEJNÁ ZELENĚ A SADOVÉ ÚPRAVY**
- S1 NAVRHVANÝ STROM MÝCHOVNÍK - AMELANCHIER LAMARCKII VÝSADBA PO 5 M
 - S2 NAVRHVANÝ STROM SAKURA - PRUNUS SCHMITTII
 - S3 NAVRHVANÝ STROM AMBRON ZAPADNÍ
 - S4 NAVRHVANÝ STROM SAKURA - PRUNUS SARGENTII RANCHO
- NAVRHOVANÁ OCHRANNÁ PÁSMA**
- OCHRANNÉ PÁSMA KABEL NN

VYPRACOVAL MGR. PETR ŠROLL	KONTROLOVAL MGR. PETR ŠROLL	ZODPOVĚDNÝ PROJEKTANT MGR. PETR ŠROLL	Vodohospodářská výstavba a investice s.r.o. Stavba a projektování kanalizací Bratři Čapkové 92, Holice 514 01 IČO: 00798659
AKCE ZTV VOSTELČICE CHOČEŇ, ETAPA F- SOUBOR A			STUPEŇ DPS
ČÁST NÁZEV SO 06- SILNOPROUD			FORMÁT 297x1470
			MĚŘÍTKO 1:200
SITUACE Č. 2			PARE C. VÝKRESU
			D.2.3