


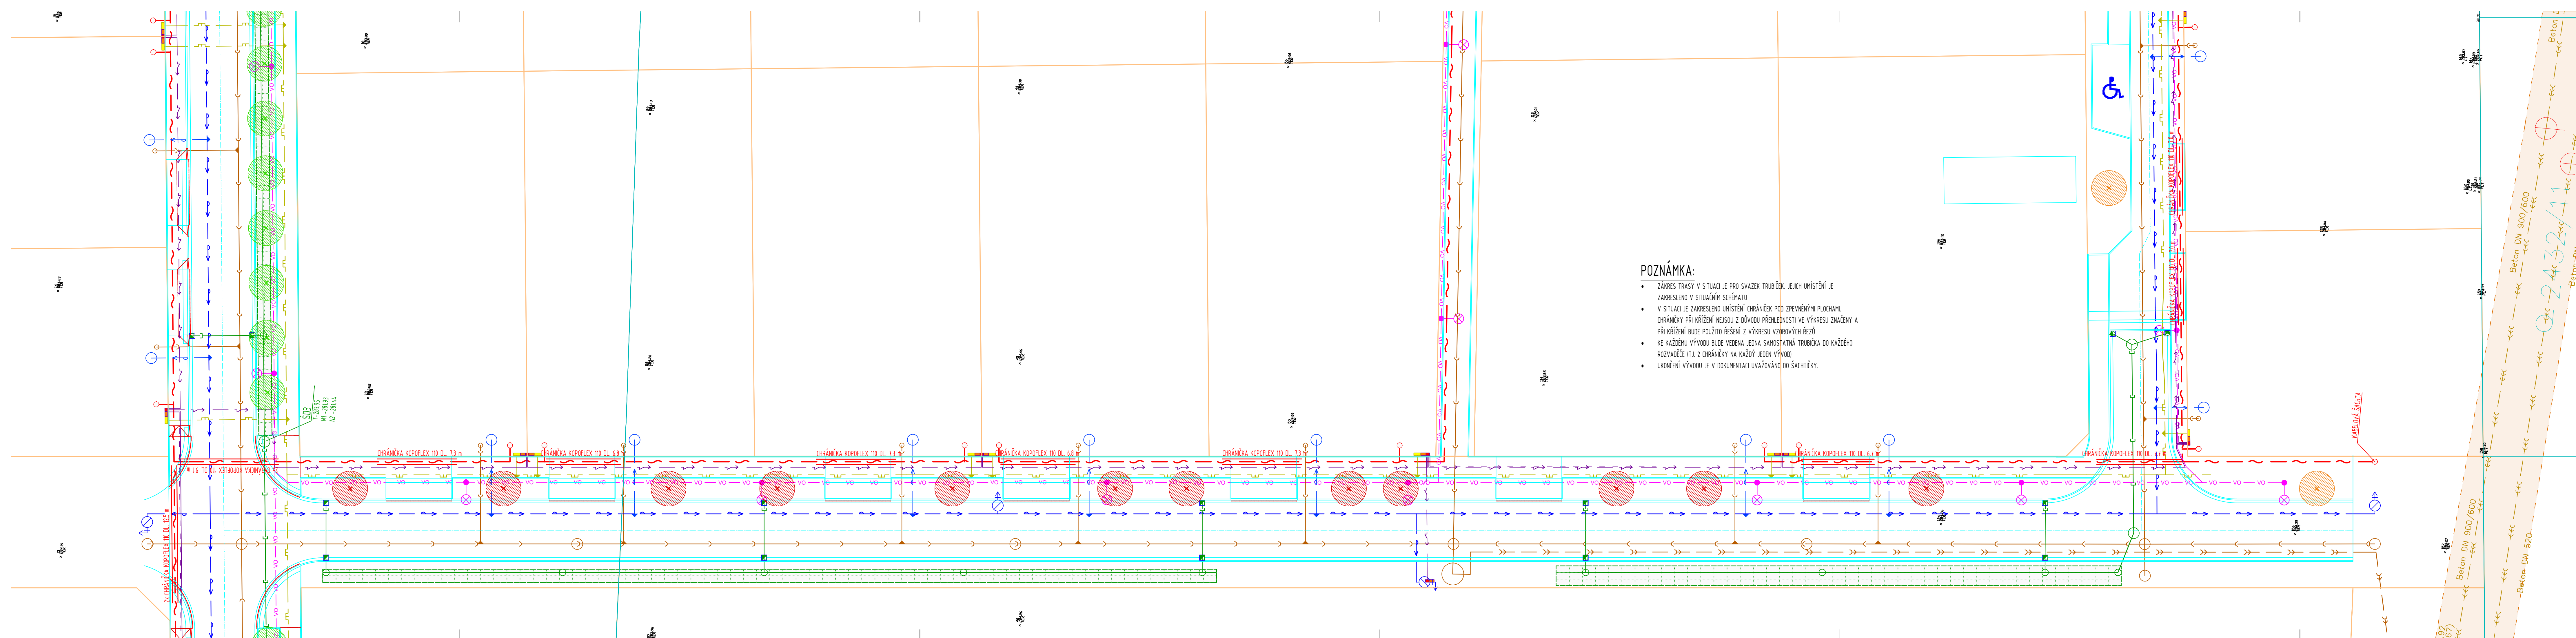

POZNÁMKA:

- ZÁKRES TRASY V SITUACI JE PRO SVAZEK TRUBÍČEK. JEJICH UMÍSTĚNÍ JE ZAKRESLENO V SITUACNÍM SCHÉMATU.
- V SITUACI JE ZAKRESLENO UMÍSTĚNÍ CHRÁNKŮ POD ZPEVNĚNÝMI PLOCHAMI. CHRÁNKY PŘI KŘÍŽENÍ NEJSOU Z DŮVODU PŘEHLEDNOSTI VE VÝKRESU ZNAČENY A PŘI KŘÍŽENÍ BUDE POUŽITO ŘEŠENÍ Z VÝKRESU VZOROVÝCH ŘEZŮ.
- KE KAŽDÉMU VÝVODU BUDE VEDENA JEDNA SAMOSTATNÁ TRUBÍČKA DO KAŽDÉHO ROZVADĚČE (TJ. 2 CHRÁNKY NA KAŽDÝ JEDEN VÝVOD).
- UKONČENÍ VÝVODU JE V DOKUMENTACI UVAŽOVÁNO DO ŠACHTÍČKY.

LEGENDA SÍTÍ STÁVAJÍCÍ SÍTĚ

- KANALIZACE JEDNOTNÁ (VAK JABLONNÉ)
- KANALIZACE SPLÁŠKOVÁ (VAK JABLONNÉ)
- KANALIZACE JEDNOTNÁ (VAK JABLONNÉ)
- VODOVOD (VAK JABLONNÉ)
- PLYNOVOD (GASNET)
- PLYNOVOD STL (GASNET)
- PLYNOVOD VTL (GASNET)
- KABEL NN PODZEMNÍ (ČEZ)
- KABEL VN PODZEMNÍ (ČEZ)
- KABEL VN NADZEMNÍ (ČEZ)
- KABEL VO PODZEMNÍ (TS CHOČEŇ)
- SĐELOVACÍ KABEL (ČETIN)
- SĐELOVACÍ KABEL (CTI)

NAVRHOVANÉ SÍTĚ

- SO 02 - DEŠŤOVÁ KANALIZACE, VSAKOVÁNÍ
- DEŠŤOVÁ KANALIZACE
- PŘÍPOJKA DEŠŤOVÉ KANALIZACE

- SO 03 - VODOVOD VČ. PŘÍPOJEK
- VODOVOD
- VODOVODNÍ PŘÍPOJKA

- SO 04 - SPLÁŠKOVÁ KANALIZACE VČ. PŘÍPOJEK
- SPLÁŠKOVÁ KANALIZACE
- VÝTLAK SPLÁŠKOVÉ KANALIZACE
- PŘÍPOJKA SPLÁŠKOVÉ KANALIZACE

- SO 05 - PLYNOVOD VČ. PŘÍPOJEK
- PLYNOVOD
- PLYNOVODNÍ PŘÍPOJKA

- SO 06 - SILNOPROUD
- KABEL NN 1KV AYKY 3x240+120
- UZEMNĚNÍ PÁSEK PEZN 4X30

- SO 07 - SLABOPROUD
- SĐELOVACÍ KABEL- CHRÁNKY

- SO 08 - VEŘEJNÉ OSVĚTLENÍ
- VO VO KABEL VO

LEGENDA OSTATNÍ OCHRANNÁ PÁSMA STÁVAJÍCÍCH SÍTÍ

- KANALIZACE (VAK JABLONNÉ)
- VODOVOD (VAK JABLONNÉ)
- PLYNOVOD (GASNET)
- KABEL ELEKTRO (ČEZ)
- SĐELOVACÍ KABEL (ČETIN)
- SĐELOVACÍ KABEL (CTI)

KATASTRÁLNÍ MAPA

- HRANICE PARCEL
- VNITŘNÍ KRESBA

SO 09 - ROZDĚLENÍ A SCELOVÁNÍ POZEMKŮ

- NAVRHOVANÉ ROZDĚLENÍ POZEMKŮ

SO 10- VEŘEJNÁ ZELENĚ A SADOVÉ ÚPRAVY

- S1 NAVRHOVANÝ STROM MUCHOVNÍK - AMELANCHIER LAMARCKII VÝSADBA PO 5 M
- S2 NAVRHOVANÝ STROM SAKURA - PRUNUS SCHMITII
- S3 NAVRHOVANÝ STROM AMBRON ZAPADNÍ
- S4 NAVRHOVANÝ STROM SAKURA - PRUNUS SARGENTII RANCHO

VYPRACOVAL MGR. PETR ŠROLL	KONTROLOVAL MGR. PETR ŠROLL	ZODPOVĚDNÝ PROJEKTANT MGR. PETR ŠROLL	Vodohospodářská výstavba a investice s.r.o. Stavba a investice s.r.o. Bratři Čapkové 92, Holic 514 01 IČO: 00798659
AKCE ZTV VOSTELČICE CHOČEŇ, ETAPA F- SOUBOR A			STUPEŇ DPS
			FORMÁT 297x1470
			DATUM 10/2024
			MĚŘÍTKO 1:200
ČÁST NÁZEV SO 07 SĐELOVACÍ A SLABOPROUDÉ ROZVODY			PÁRE C. VÝKRESU
SITUACE Č. 2			D.3.3