


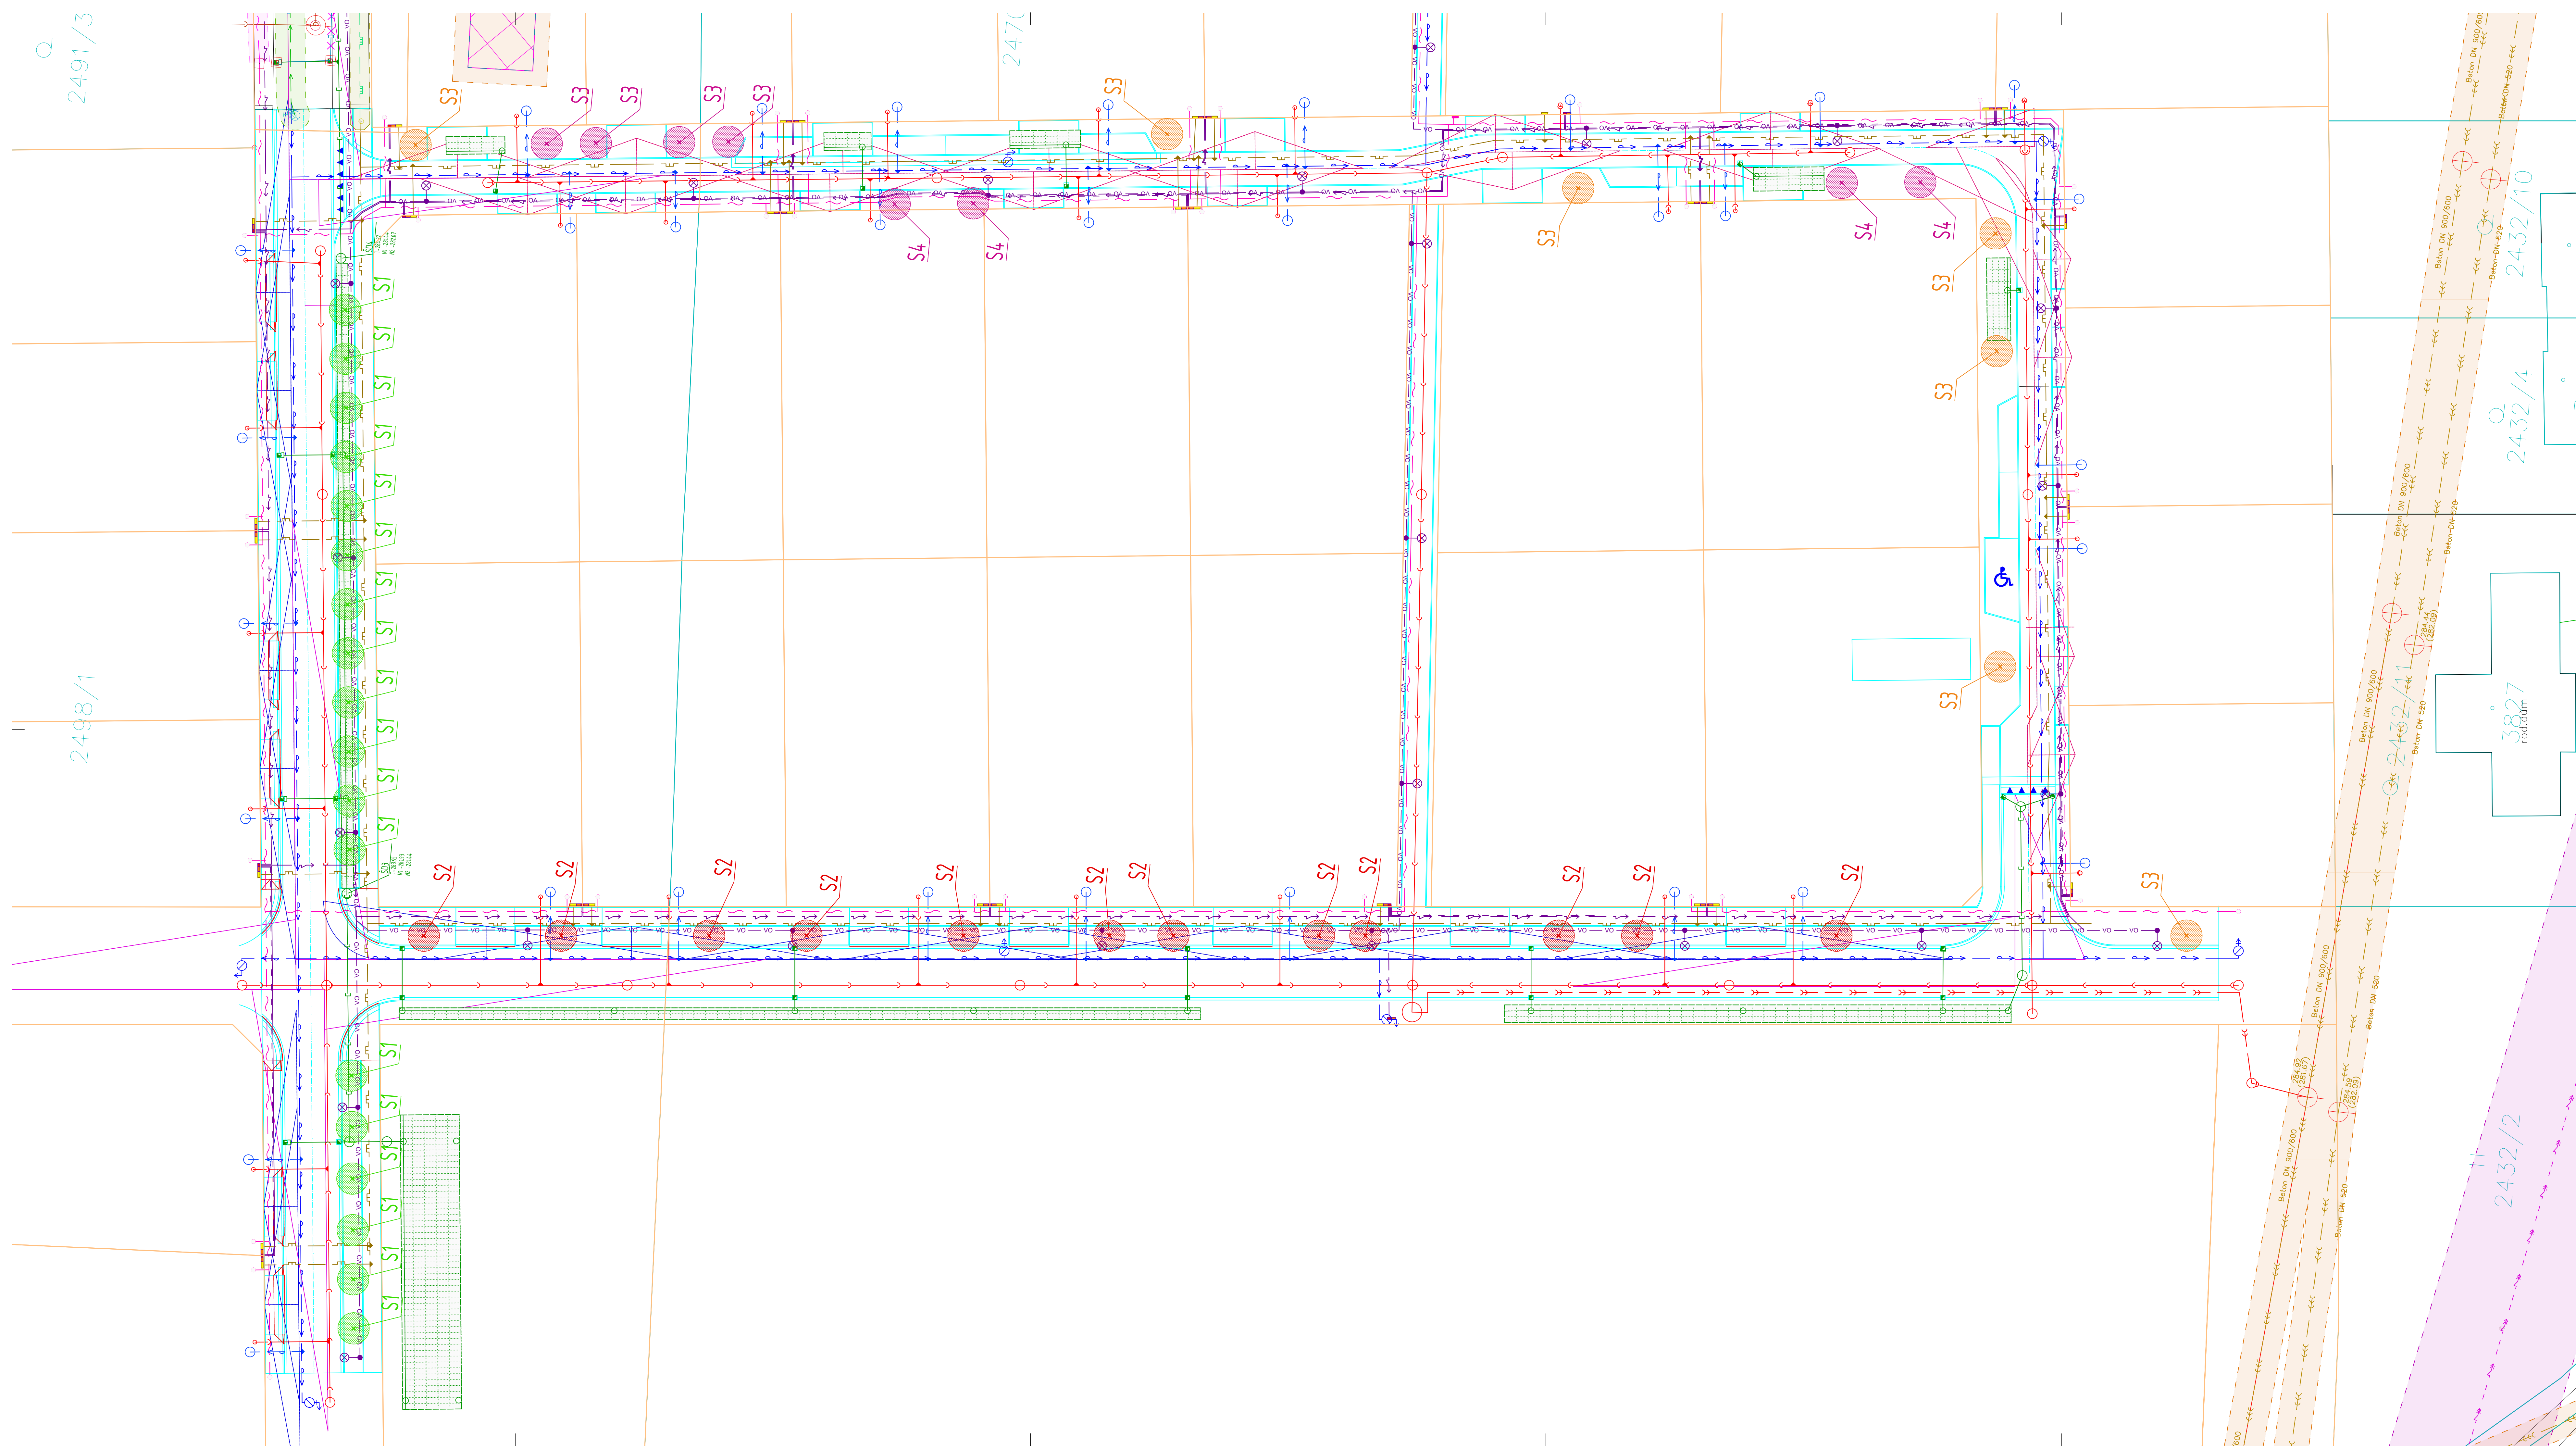

STÁVAJÍCÍ SÍŤ

KANALIZACE JEJNOTNÁ (VAK JABLONĚ)

KANALIZACE SPLAŠKOVÁ (VAK JABLONĚ)

KANALIZACE JEJNOTNÁ (VAK JABLONĚ)

VODOVOD (VAK JABLONĚ)

PLYNOVOD STL (GASNET)

PLYNOVOD VTL (GASNET)

KABEL NN POZEMNÍ (ČEZ)

KABEL VN POZEMNÍ (ČEZ)

KABEL VN NADZEMNÍ (ČEZ)

KABEL VO POZEMNÍ (TS CHOCEŇ)

SŘEŤOVACÍ KABEL (ČETIN)

SŘEŤOVACÍ KABEL POZEMNÍ (CTI)

NAVRHOVANÉ SÍŤ

SO 02 - DEŠŤOVÁ KANALIZACE, VSAKOVÁNÍ

DEŠŤOVÁ KANALIZACE

PŘÍPOJKA DEŠŤOVÉ KANALIZACE

SO 03 - VODOVOD VČ. PŘÍPOJEK

VODOVOD

VODOVODNÍ PŘÍPOJKA

SO 04 - SPLAŠKOVÁ KANALIZACE VČ. PŘÍPOJEK

SPLAŠKOVÁ KANALIZACE

VÝTLAK SPLAŠKOVÉ KANALIZACE

PŘÍPOJKA SPLAŠKOVÉ KANALIZACE

SO 05 - PLYNOVOD VČ. PŘÍPOJEK

PLYNOVOD

PLYNOVODNÍ PŘÍPOJKA

SO 06 - SILNOPROUD

KABEL NN HV AKKY 3x240+20

UZEMNĚNÍ PÁSEK PEZN 4x30

SO 07 - SLABOPROUD

SŘEŤOVACÍ KABEL - CHRÁŇKA

SO 08 - VEŘEJNÉ OSVĚTLENÍ

KABEL VO

OCHRANNÁ PÁSMA STÁVAJÍCÍCH SÍTÍ

KANALIZACE (VAK JABLONĚ)

VODOVOD (VAK JABLONĚ)

PLYNOVOD (GASNET)

KABEL ELEKTRO (ČEZ)

SŘEŤOVACÍ KABEL (ČETIN)

SŘEŤOVACÍ KABEL (CTI)

KATASTRÁLNÍ MAPA

HRANICE PARCEL

VNITŘNÍ KRESBA

SO 09 - ROZDĚLENÍ A SČEOVÁNÍ POZEMKŮ

NAVRHOVANÉ ROZDĚLENÍ POZEMKŮ

SO 10- VEŘEJNÁ ZELENĚ A SADOVÉ ÚPRAVY

S1

NAVRHOVANÝ STROM

HOZEVNÍK - SHELANCHER LAMARCKI

VÝSAUBA PO 5 M

S2

NAVRHOVANÝ STROM

SAKURA - PRUNUS SCHMITT

S3

NAVRHOVANÝ STROM

AMBRON ZAFADNI

S4

NAVRHOVANÝ STROM

SAKURA - PRUNUS ARGENTII RANCHO

VYPRACOVAL	KONTROLOVAL	ZODPOVĚDNÝ PROJEKTANT	Vodohospodářská výstavba a investice s.r.o. Společnost s ručením omezeným IČO: 250 000 000, DIČ: CZ 250 000 000
DPL-ING. JAROSLAVA ZAJÍČOVÁ	DPL-ING. JAROSLAVA ZAJÍČOVÁ	DPL-ING. JAROSLAVA ZAJÍČOVÁ	
AKCE	ZTV VOSTELČICE CHOCEŇ, ETAPA F- SOUBOR A		STUPEŇ GPS
			FORMÁT 594x260
			DATUM 10/2024
			MĚŘÍTKO 1:250
ČÁST NÁZEV	SO 10- VEŘEJNÁ ZELENĚ A SADOVÉ ÚPRAVY		Č. VÝKRESU D.6.2
SITUACE NAVRHOVANÉ ZELENĚ			