


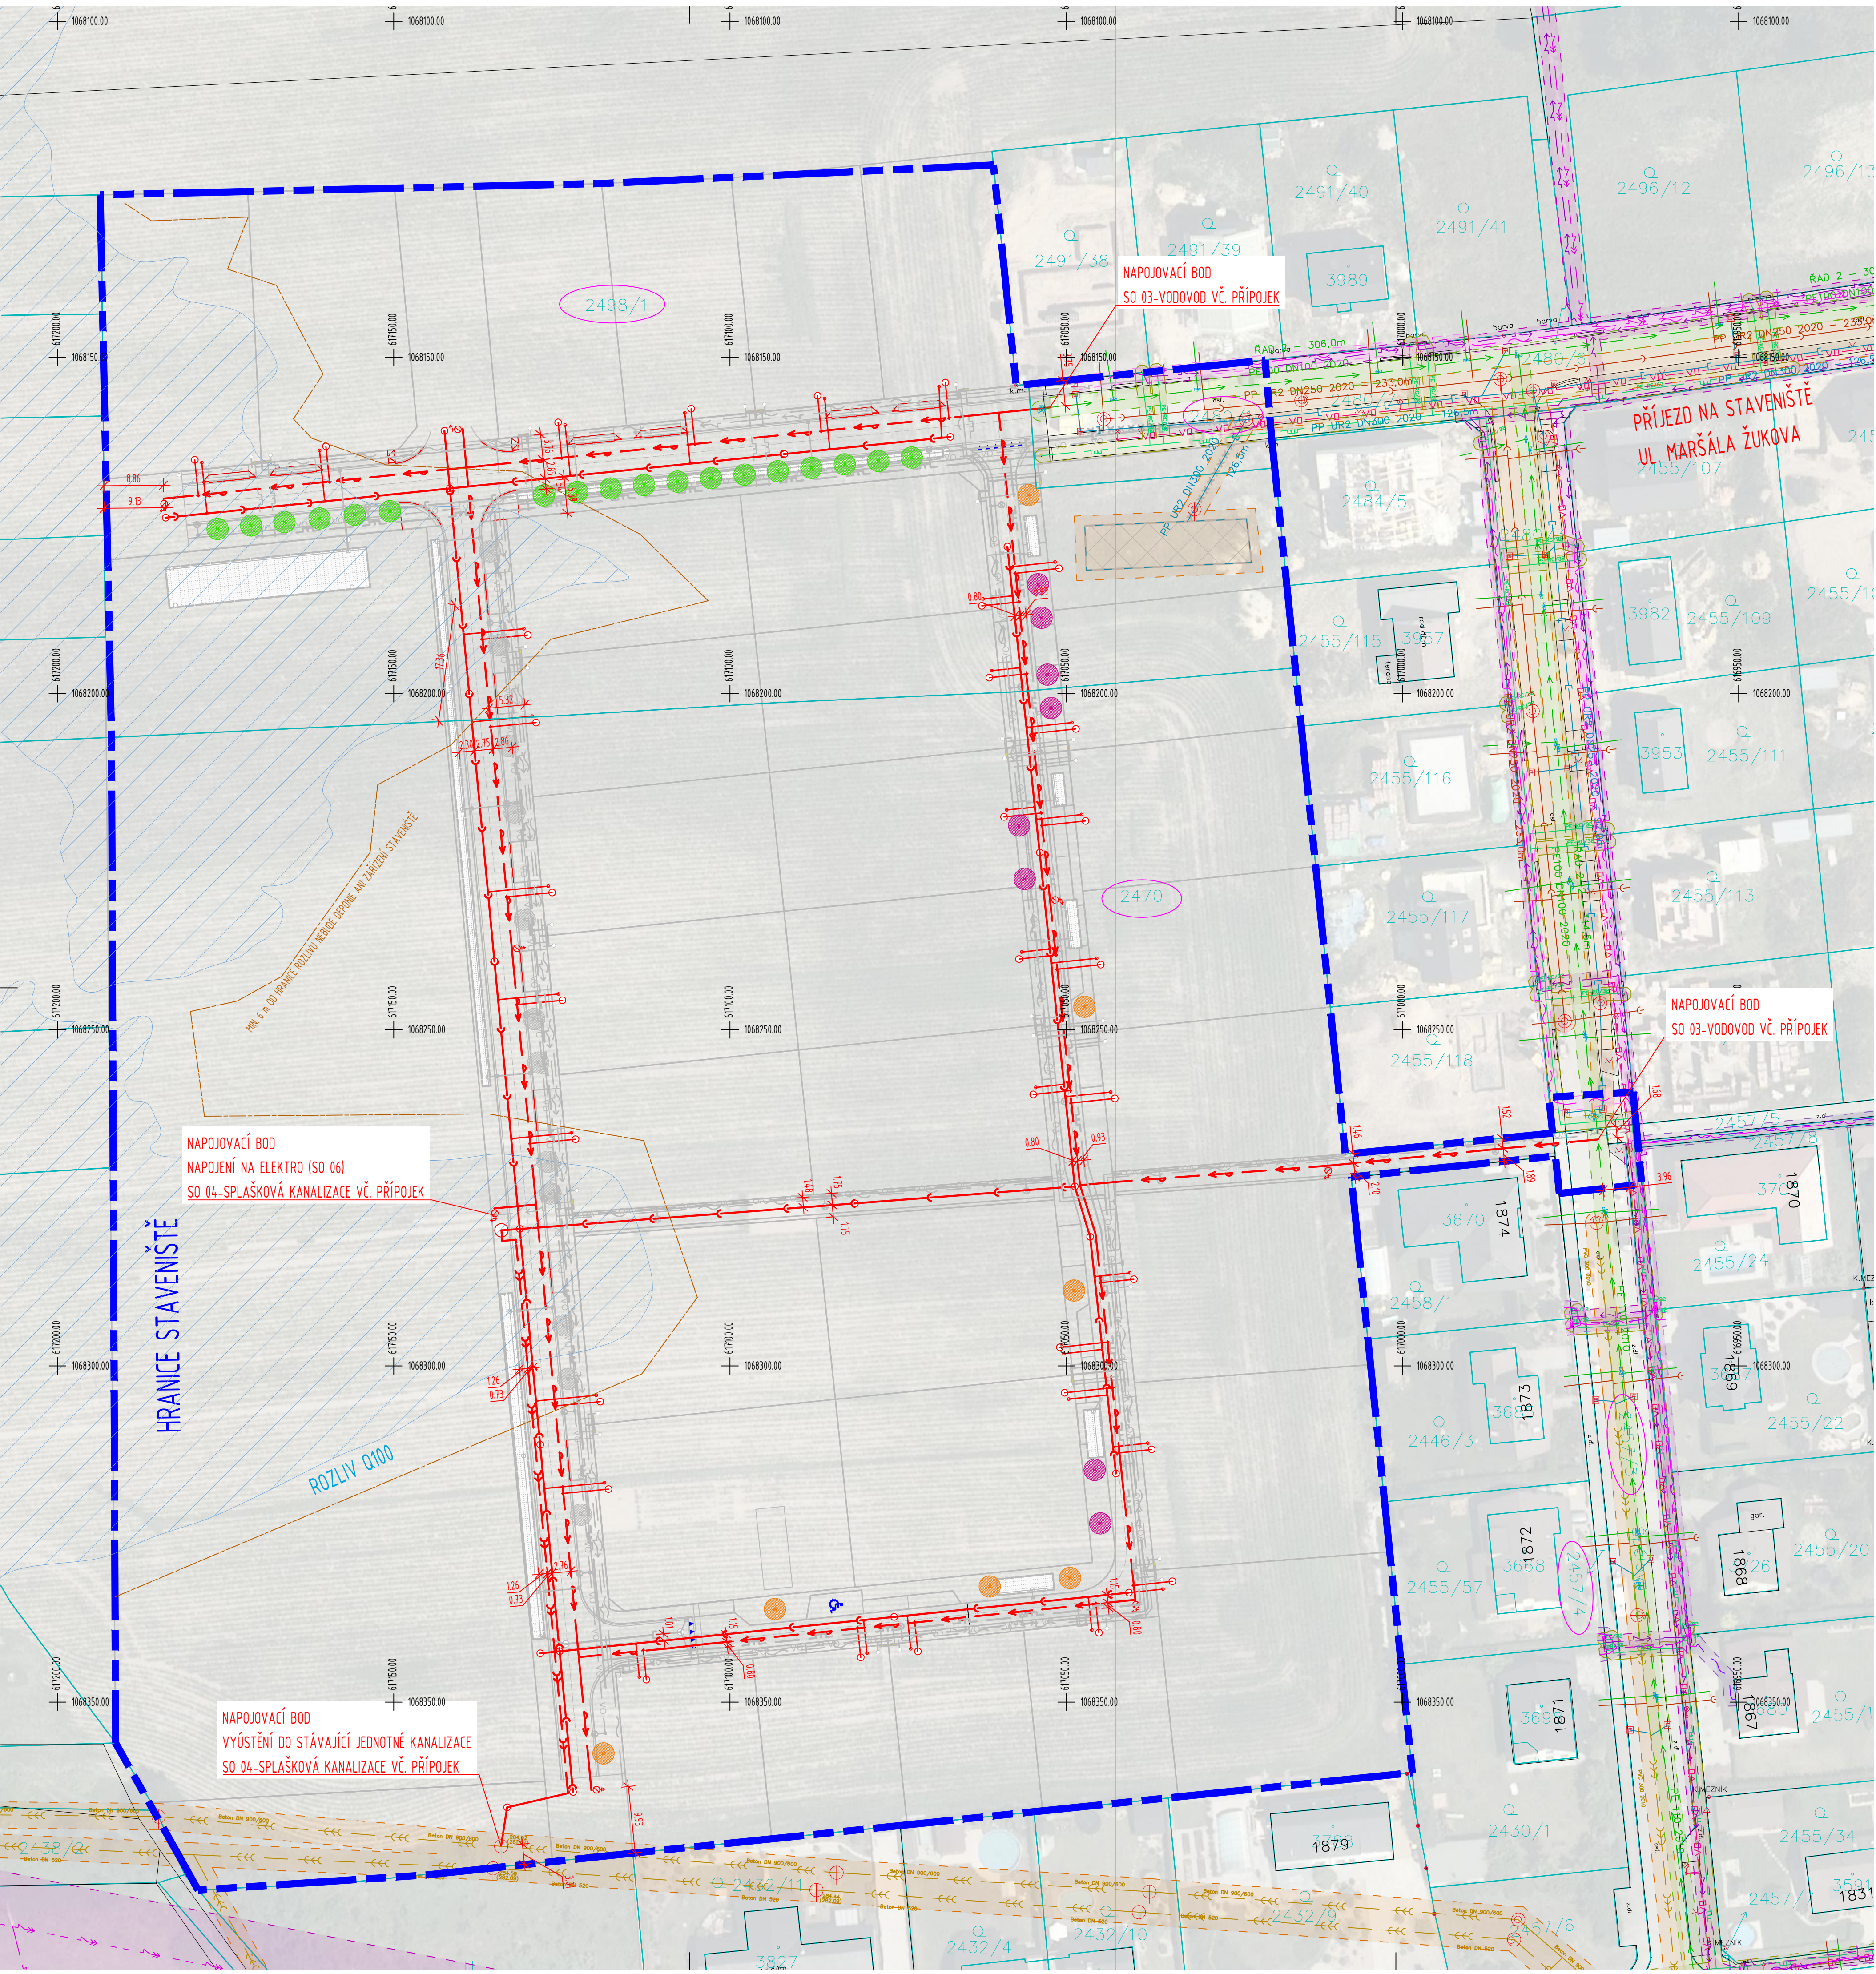

LEGENDA SÍTÍ
STÁVAJÍCÍ SÍTĚ

- KANALIZACE JEDNOTNÁ (VAK JABLONNĚ)
- KANALIZACE SPLAŠKOVÁ (VAK JABLONNĚ)
- KANALIZACE JEDNOTNÁ (VAK JABLONNĚ)
- VODOVOD (VAK JABLONNĚ)
- PLYNOVOD STL (GASNET)
- PLYNOVOD VTL (GASNET)
- KABEL NN PODZEMNÍ (ČEZ)
- KABEL VN PODZEMNÍ (ČEZ)
- KABEL VO NADZEMNÍ (ČEZ)
- KABEL VO PODZEMNÍ (TS CHOCEŇ)
- SĐELOVACÍ KABEL (CETIN)
- SĐELOVACÍ KABEL PODZEMNÍ (CTI)

NAVRHOVANÉ SÍTĚ

- SO 02 - DEŠŤOVÁ KANALIZACE, VSAKOVÁNÍ
 - DEŠŤOVÁ KANALIZACE
 - PŘÍPOJKY DEŠŤOVÉ KANALIZACE
- SO 03 - VODOVOD VČ. PŘÍPOJEK
 - VODOVOD
 - VODOVODNÍ PŘÍPOJKA
- SO 04 - SPLAŠKOVÁ KANALIZACE VČ. PŘÍPOJEK
 - SPLAŠKOVÁ KANALIZACE
 - VÝTLAK SPLAŠKOVÉ KANALIZACE
 - PŘÍPOJKA SPLAŠKOVÉ KANALIZACE
- SO 05 - PLYNOVOD VČ. PŘÍPOJEK
 - PLYNOVOD
 - PLYNOVODNÍ PŘÍPOJKA
- SO 06 - SILNOPROUD
 - KABEL NN 1KV AYKY 3x240+120
 - UZEMNĚNÍ PÁSEK PEZN 4X30
- SO 07 - SLABOPROUD
 - SĐELOVACÍ KABEL - CHRÁNIČKA
- SO 08 - VEŘEJNÉ OSVĚTLENÍ
 - VO VO KABEL VO

ŘEŠENO SAMOSTATNOU PD

ŘEŠENO SAMOSTATNOU PD

LEGENDA OSTATNÍ
OCHRANNÁ PÁSKA STÁVAJÍCÍCH SÍTÍ

- KANALIZACE (VAK JABLONNĚ)
- VODOVOD (VAK JABLONNĚ)
- PLYNOVOD (GASNET)
- KABEL ELEKTRO (ČEZ)
- SĐELOVACÍ KABEL (CETIN)
- SĐELOVACÍ KABEL (CTI)

KATASTRÁLNÍ MAPA

- HRANICE PARCEL
- VNITŘNÍ KRESBA


SO 09 - ROZDĚLENÍ A SCELOVÁNÍ POZEMKŮ

- NAVRHOVANÉ ROZDĚLENÍ POZEMKŮ (ŘEŠENO SAMOSTATNOU PD)

SO 10- VEŘEJNÁ ZELEŇ A SADOVÉ ÚPRAVY

(ŘEŠENO SAMOSTATNOU PD)

- S1 NAVRHOVANÝ STROM MUCHOVNÍK - AMELANCHIER LAMARCKII VÝŠAŽBA PO 5 M
- S2 NAVRHOVANÝ STROM SAKURA - PRUNUS SCHMITTII
- S3 NAVRHOVANÝ STROM AMBRON ZAPADNÍ
- S4 NAVRHOVANÝ STROM SAKURA - PRUNUS SARGENTII RANCHO

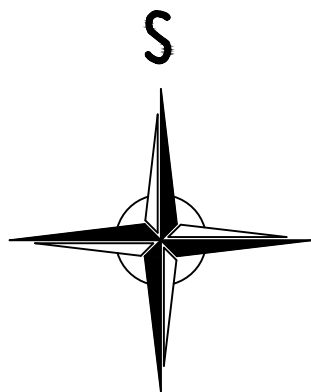

VYPRACOVAL VLADISLAV KALIŠ	KONTROLOVAL VLADISLAV KALIŠ	ZODPOVĚDNÝ PROJEKTANT VLADISLAV KALIŠ	Vodohospodářská výstavba a investice s.r.o. Bratří Čapků 50, Husice 381 01, IČO: 10378559	
AKCE ZTV VOSTELČICE CHOCEŇ, ETAPA F- SOUBOR C			STUPĚŇ DPS	
			FORMÁT 594x840	
			DATUM 10/2024	
			MĚŘÍTKO 1:500	
ČÁST C SITUACNÍ VÝKRESY			PÁŘE	Č. VÝKRESU
NÁZEV KOORDINAČNÍ SITUACE				C.3