


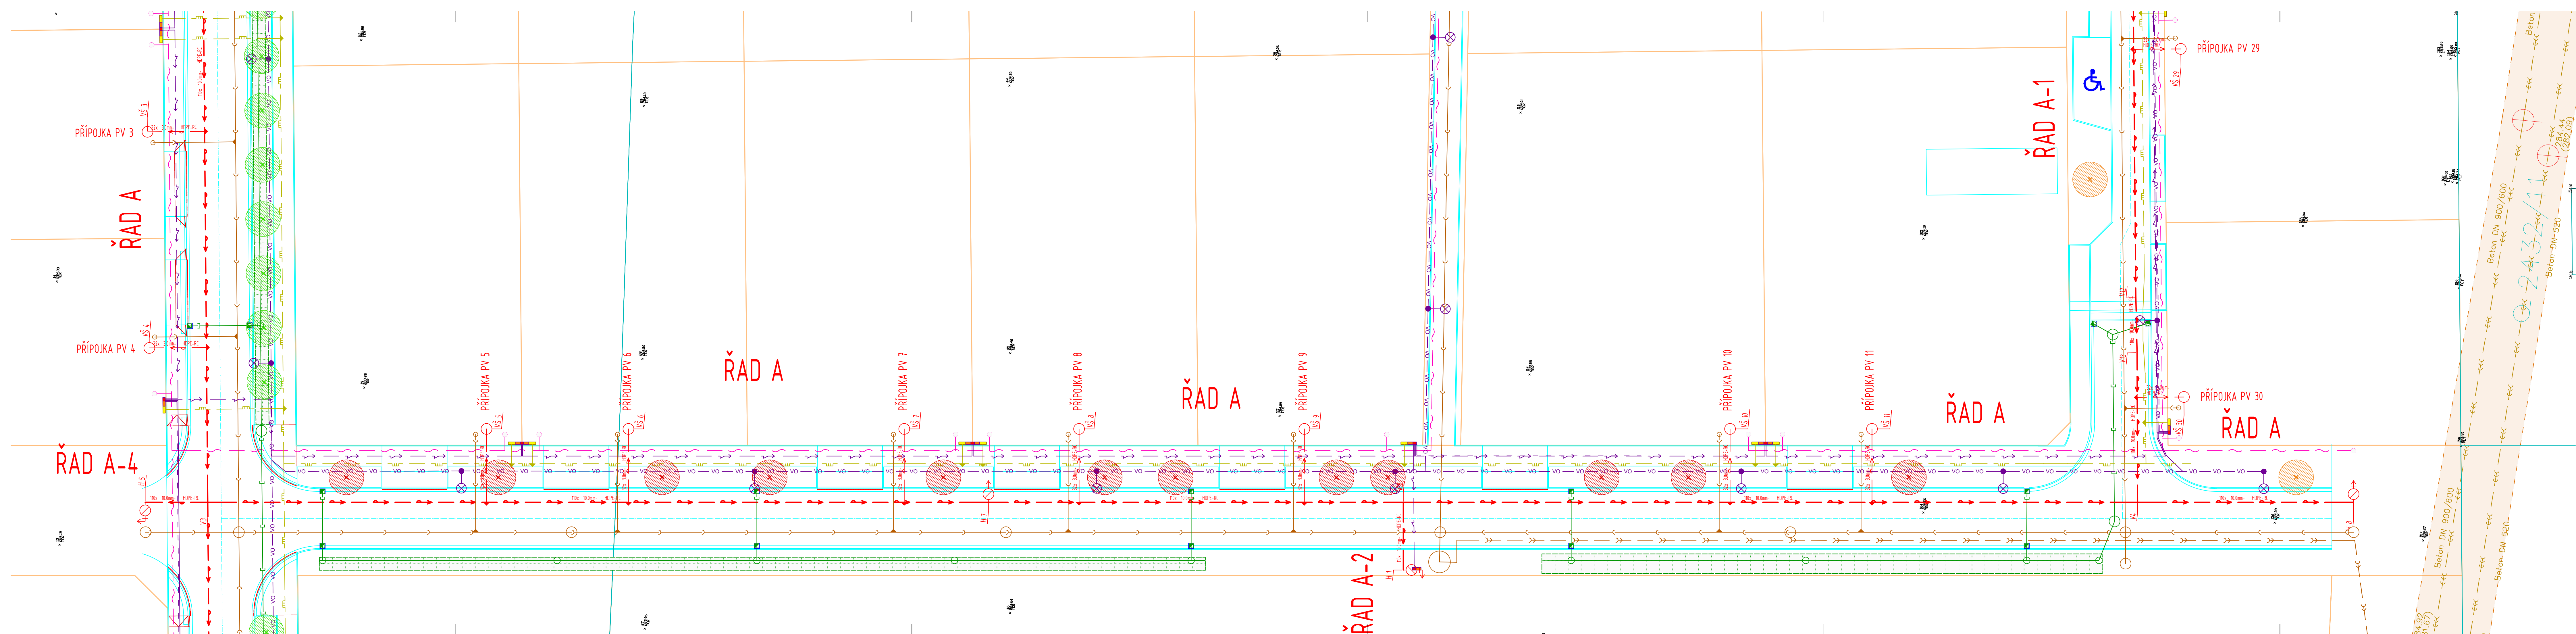

LEGENDA SÍTÍ STÁVAJÍCÍ SÍTĚ

- KANALIZACE JEDNOTNÁ (VAK JABLONNÉ)
- KANALIZACE SPLÁŠKOVÁ (VAK JABLONNÉ)
- KANALIZACE JEDNOTNÁ (VAK JABLONNÉ)
- VODOVOD (VAK JABLONNÉ)
- PLYNOVOD (GASNET)
- PLYNOVOD VTL (GASNET)
- KABEL NN PODZEMNÍ (ČEZ)
- KABEL VN PODZEMNÍ (ČEZ)
- KABEL VN NADZEMNÍ (ČEZ)
- KABEL VO PODZEMNÍ (TS CHOCEŇ)
- SĐELOVACÍ KABEL (ČETIN)
- SĐELOVACÍ KABEL PODZEMNÍ (CTI)

NAVRHOVANÉ SÍTĚ

- SO 02 - DEŠŤOVÁ KANALIZACE, VSAKOVÁNÍ
- DEŠŤOVÁ KANALIZACE
- PŘÍPOJKA DEŠŤOVÉ KANALIZACE

- SO 03 - VODOVOD VČ. PŘÍPOJEK
- VODOVOD
- VODOVODNÍ PŘÍPOJKA

- SO 04 - SPLÁŠKOVÁ KANALIZACE VČ. PŘÍPOJEK
- SPLÁŠKOVÁ KANALIZACE
- VÝTLAK SPLÁŠKOVÉ KANALIZACE
- PŘÍPOJKA SPLÁŠKOVÉ KANALIZACE

- SO 05 - PLYNOVOD VČ. PŘÍPOJEK
- PLYNOVOD
- PLYNOVODNÍ PŘÍPOJKA

- SO 06 - SILNOPROUD
- KABEL NN 1KV AYKY 3x240+120
- UZEMNĚNÍ PÁSEK FEZN 4X30

- SO 07 - SLABOPROUD
- SĐELOVACÍ KABEL - CHRÁŇČKA

- SO 08 - VEŘEJNÉ OSVĚTLENÍ
- VO - VO
- KABEL VO

LEGENDA OSTATNÍ OCHRANNÁ PÁSMA STÁVAJÍCÍCH SÍTÍ

- KANALIZACE (VAK JABLONNÉ)
- VODOVOD (VAK JABLONNÉ)
- PLYNOVOD (GASNET)
- KABEL ELEKTRO (ČEZ)
- SĐELOVACÍ KABEL (ČETIN)
- SĐELOVACÍ KABEL (CTI)

KATASTRÁLNÍ MAPA

- HRANICE PARCEL
- VNITŘNÍ KRESBA


SO 09 - ROZDĚLENÍ A SCELOVÁNÍ POZEMKŮ

- NAVRHOVANÉ ROZDĚLENÍ POZEMKŮ

SO 10- VEŘEJNÁ ZELENĚ A SADOVÉ ÚPRAVY

- S1 NAVRHOVANÝ STROM
MUCHOVNÍK - AMELANCHIER LAMARCKII
VÝSADBA PO 5 M
- S2 NAVRHOVANÝ STROM
SAKURA - PRUNUS SCHMITTII
- S3 NAVRHOVANÝ STROM
AMBRON ZAPADNÍ
- S4 NAVRHOVANÝ STROM
SAKURA - PRUNUS SARGENTII RANCHO

VYPRACOVAL VLADISLAV KALIŠ	KONTROLOVAL VLADISLAV KALIŠ	ZODPOVĚDNÝ PROJEKTANT VLADISLAV KALIŠ	Vodohospodářská výstavba a investice s.r.o. Stavěcí a projektovní kancelář Bratři Čapkové 92, Holice 514 01 IČO: 26739659
AKCE ZTV VOSTELČICE CHOCEŇ, ETAPA F- SOUBOR C			STUPEŇ DPS
			FORMÁT 297x1470
			DATUM 10/2024
			MĚŘÍTKO 1:200
ČÁST NÁZEV SO 03-VODOVOD VČ. PŘÍPOJEK SITUACE Č. 2			PÁRE C. VÝKRESU D.1.3

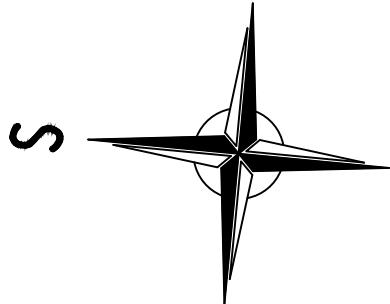

KLAD LISTŮ

