


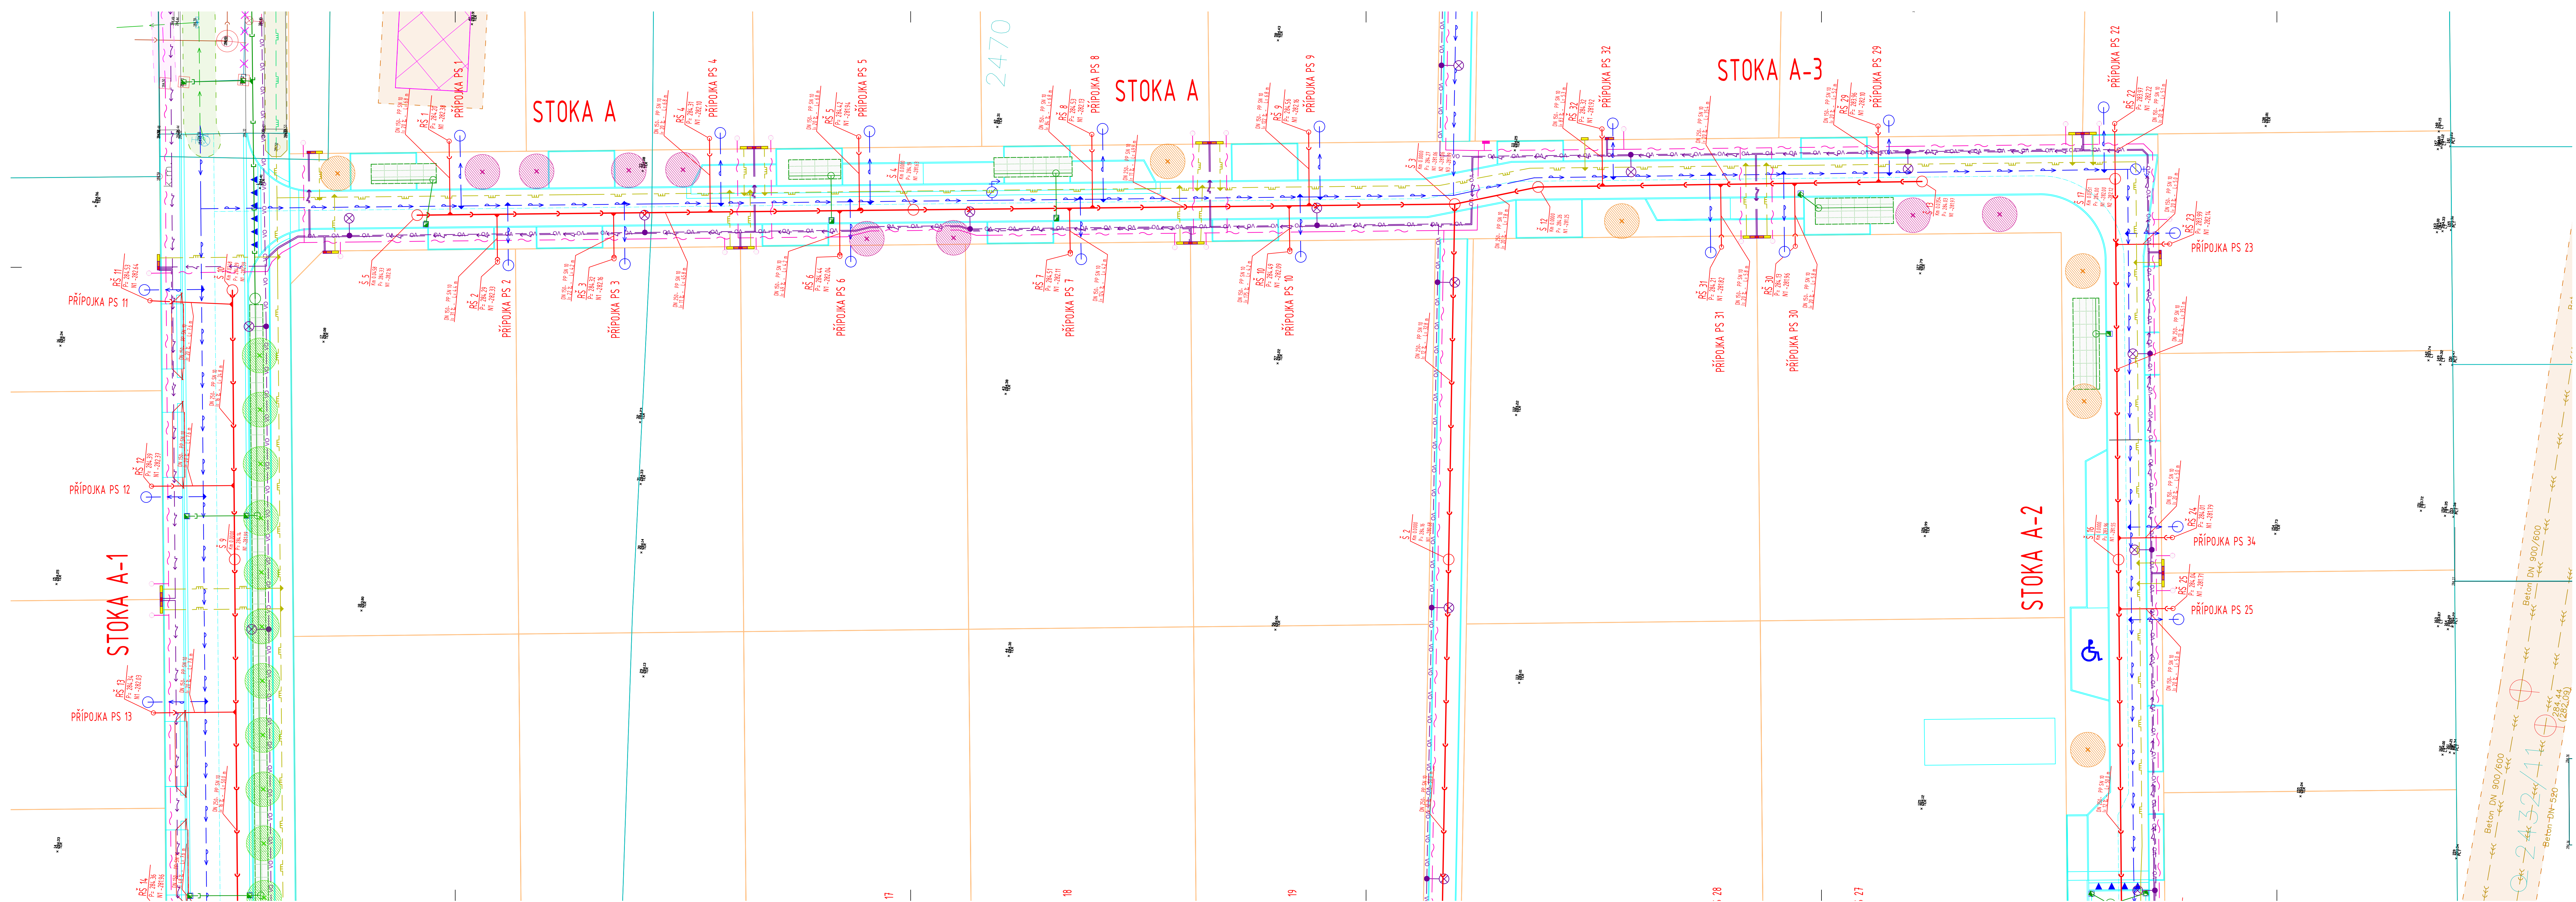

LEGENDA SÍTÍ STÁVAJÍCÍ SÍTĚ

- KANALIZACE JEDNOTNÁ (VAK JABLONNĚ)
- KANALIZACE SPLAŠKOVÁ (VAK JABLONNĚ)
- KANALIZACE JEDNOTNÁ (VAK JABLONNĚ)
- VODOVOD (VAK JABLONNĚ)
- PLYNOVOD (VAK JABLONNĚ)
- PLYNOVOD STL (GASNET)
- PLYNOVOD VTL (GASNET)
- KABEL VN PODZEMNÍ (ČEZ)
- KABEL VN PODZEMNÍ (ČEZ)
- KABEL VO PODZEMNÍ (TS CHOČEŇ)
- SŘEŤOVACÍ KABEL (ČETIN)
- SŘEŤOVACÍ KABEL (ČETIN)
- SŘEŤOVACÍ KABEL (ČETIN)

NAVRHOVANÉ SÍTĚ

- SO 02 - DEŠŤOVÁ KANALIZACE, VSAKOVÁNÍ
 - DEŠŤOVÁ KANALIZACE
 - PŘÍPOJKA DEŠŤOVÉ KANALIZACE
- SO 03 - VODOVOD VČ. PŘÍPOJEK
 - VODOVOD
 - VODOVODNÍ PŘÍPOJKA
- SO 04 - SPLAŠKOVÁ KANALIZACE VČ. PŘÍPOJEK
 - SPLAŠKOVÁ KANALIZACE
 - VÝTLAK SPLAŠKOVÉ KANALIZACE
 - PŘÍPOJKA SPLAŠKOVÉ KANALIZACE
- SO 05 - PLYNOVOD VČ. PŘÍPOJEK
 - PLYNOVOD
 - PLYNOVODNÍ PŘÍPOJKA
- SO 06 - SILNOPROUD
 - KABEL MN 1KV ATYKY 3x240+120
 - UZEMNĚNÍ PÁSEK PEZN 4X30
- SO 07 - SLABOPROUD
 - SŘEŤOVACÍ KABEL - CHRÁNĚNKA
- SO 08 - VEŘEJNÉ OSVĚTLENÍ
 - KABEL VO

LEGENDA OSTATNÍ OCHRANNÁ PÁSMA STÁVAJÍCÍCH SÍTÍ

- KANALIZACE (VAK JABLONNĚ)
- VODOVOD (VAK JABLONNĚ)
- PLYNOVOD (GASNET)
- KABEL ELEKTRO (ČEZ)
- SŘEŤOVACÍ KABEL (ČETIN)
- SŘEŤOVACÍ KABEL (ČETIN)

KATASTRÁLNÍ MAPA


- HRANICE PAREL
- VNITŘNÍ KRESBA

SO 09 - ROZDĚLENÍ A SCELOVÁNÍ POZEMKŮ


NAVRHOVANÉ ROZDĚLENÍ POZEMKŮ

SO 10- VEŘEJNÁ ZELENĚ A SADOVÉ ÚPRAVY

- NAVHRHOVANÝ STROM MŮCHOVNÍK - AMELANCHER LAMAREKII
- NAVHRHOVANÝ STROM VYSAZBA POS 5 M
- NAVHRHOVANÝ STROM SAKURA - PRINUS SCMITTI
- NAVHRHOVANÝ STROM AMBRON ZAPADNI
- NAVHRHOVANÝ STROM SAKURA - PRINUS SARGENTII RANCHO

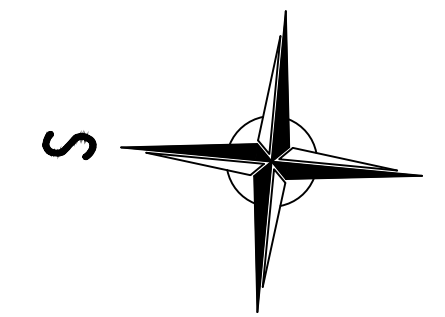

KLAD LISTŮ

 

VYPRACOVAL VLADISLAV KALUŠ	KONTROLOVAL VLADISLAV KALUŠ	ZODPOVĚDNÝ PROJEKTANT VLADISLAV KALUŠ	Vodohospodářská výstavba a investice s.r.o. Stavovatel a projektant kanalizace Březní č. 10, 282 01, 282 01, 282 01, 282 01
AKCE ZTV VOSTELČICE CHOČEŇ, ETAPA F- SOUBOR C			STUPĚN DPS
			FORMÁT 420x170
			DATUM 10/2024
			MĚŘÍTKO 1:200
ČÁST NÁZEV SO 04-SPLAŠKOVÁ KANALIZACE VČ. PŘÍPOJEK SITUACE Č. 1			PARE Č. VÝKRESU D.2.2