


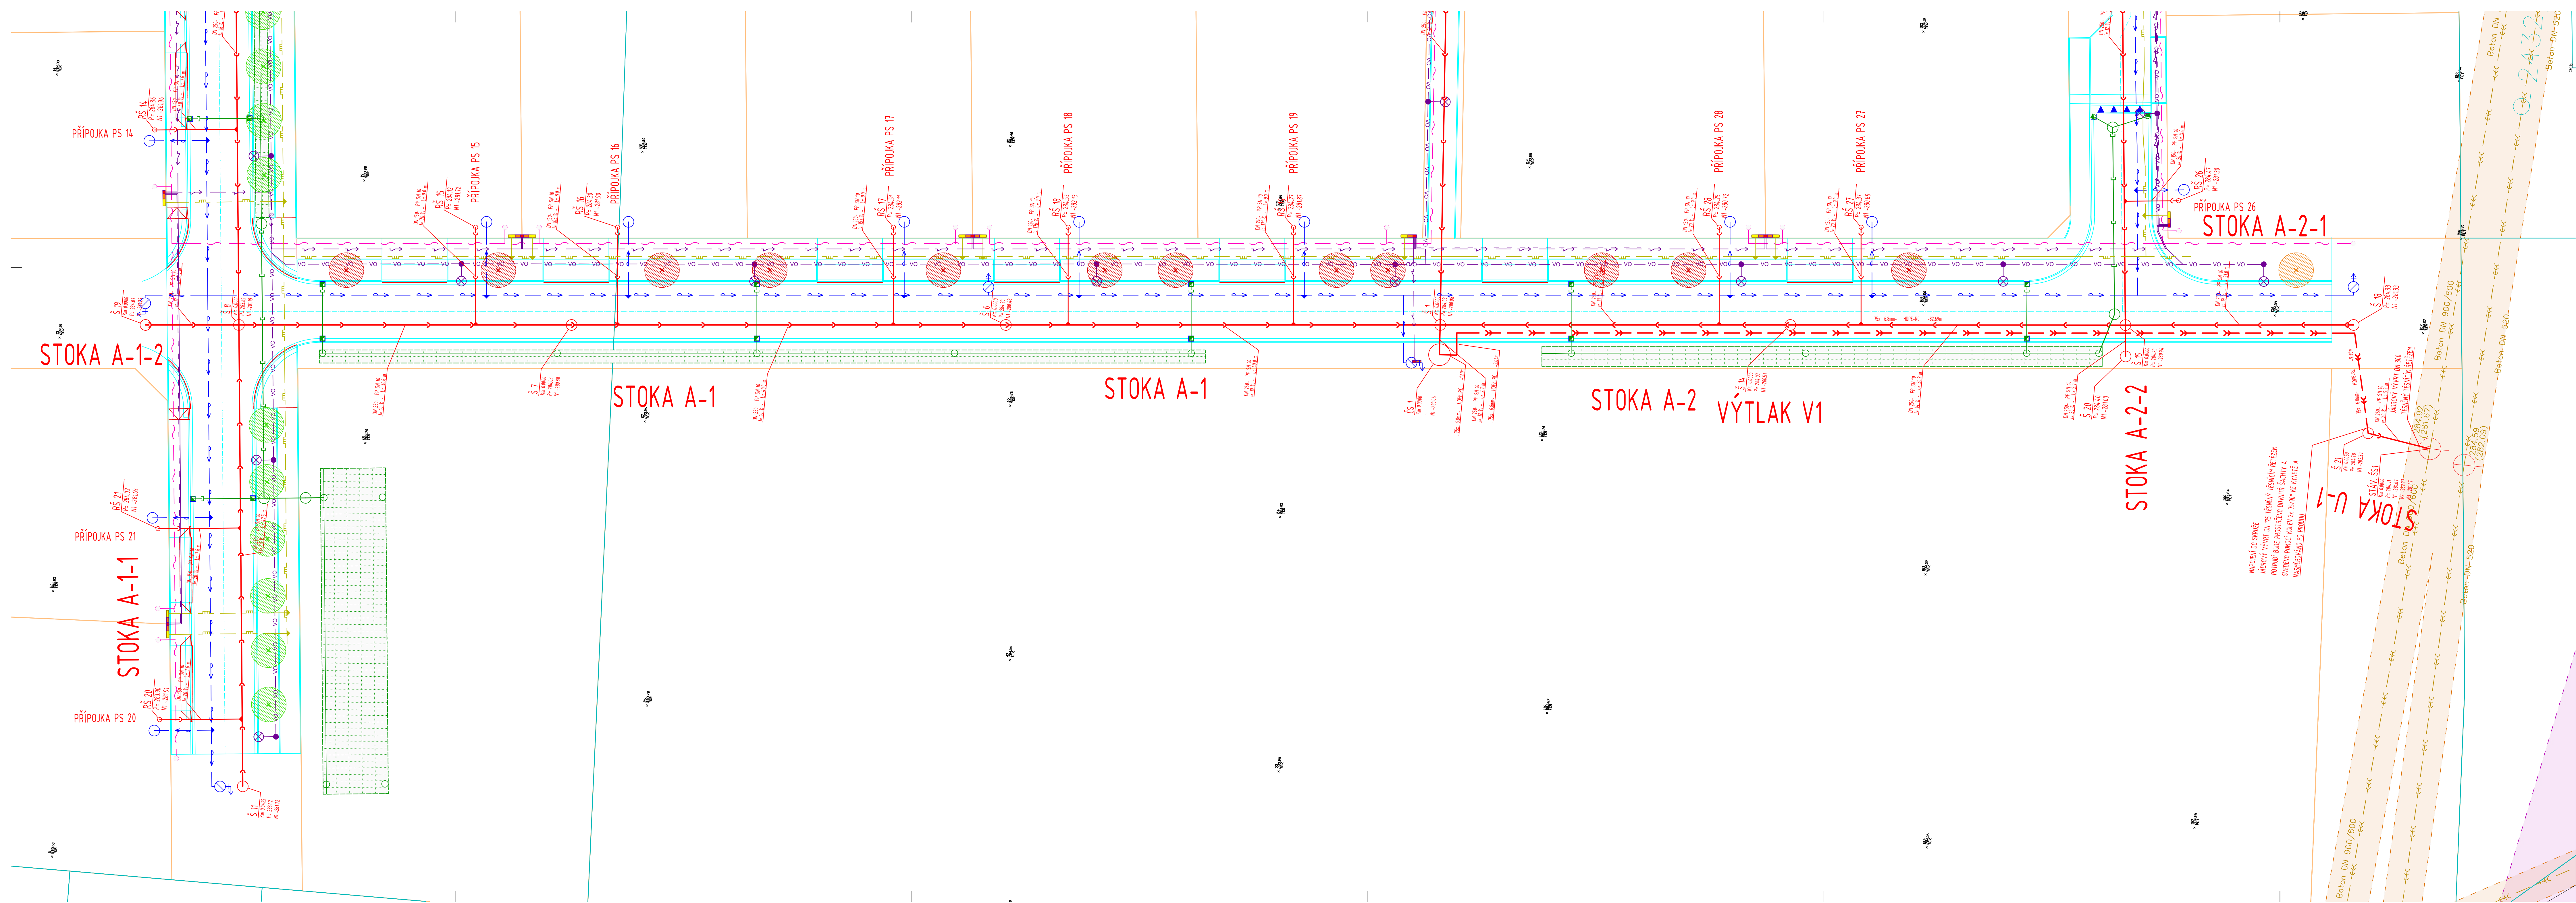

LEGENDA SÍTÍ
STÁVAJÍCÍ SÍTĚ

- KANALIZACE JEDNOTNÁ (VAK JABLONNĚ)
- KANALIZACE SPLAŠKOVÁ (VAK JABLONNĚ)
- KANALIZACE JEDNOTNÁ (VAK JABLONNĚ)
- VODOVOD (VAK JABLONNĚ)
- PLYNOVOD (IGASNET)
- PLYNOVOD STL (IGASNET)
- PLYNOVOD VTL (IGASNET)
- KABEL MN PODZEMNÍ (ČEZ)
- KABEL VN PODZEMNÍ (ČEZ)
- KABEL VO PODZEMNÍ (TS CHOČEŇ)
- SĐELOVACÍ KABEL (ČETIN)
- SĐELOVACÍ KABEL (ICTI)

NAVRHOVANÉ SÍTĚ

- SO 02 - DEŠŤOVÁ KANALIZACE, VSAKOVÁNÍ
 - DEŠŤOVÁ KANALIZACE
 - PŘÍPOJKA DEŠŤOVÉ KANALIZACE
- SO 03 - VODOVOD VČ. PŘÍPOJEK
 - VODOVOD
 - VODOVODNÍ PŘÍPOJKA
- SO 04 - SPLAŠKOVÁ KANALIZACE VČ. PŘÍPOJEK
 - SPLAŠKOVÁ KANALIZACE
 - VÝTLAK SPLAŠKOVÉ KANALIZACE
 - PŘÍPOJKA SPLAŠKOVÉ KANALIZACE
- SO 05 - PLYNOVOD VČ. PŘÍPOJEK
 - PLYNOVOD
 - PLYNOVODNÍ PŘÍPOJKA
- SO 06 - SILNOPROUD
 - KABEL MN 1KV AŽ 10KV 3x240+120
 - UZEMNĚNÍ PÁSEK PEZN 4X30
- SO 07 - SLABOPROUD
 - SĐELOVACÍ KABEL - CHRÁNĚČKA
- SO 08 - VEŘEJNÉ OSVĚTLENÍ
 - KABEL VO

LEGENDA OSTATNÍ
OCHRANNÁ PÁSMA STÁVAJÍCÍCH SÍTÍ

- KANALIZACE (VAK JABLONNĚ)
- VODOVOD (VAK JABLONNĚ)
- PLYNOVOD (IGASNET)
- KABEL ELEKTRO (ČEZ)
- SĐELOVACÍ KABEL (ČETIN)
- SĐELOVACÍ KABEL (ICTI)

KATASTRÁLNÍ MAPA

- HRANICE PAREL
- VNITŘNÍ KRESBA

SO 09 - ROZDĚLENÍ A SCELOVÁNÍ POZEMKŮ


- NAVRHOVANÉ ROZDĚLENÍ POZEMKŮ

SO 10- VEŘEJNÁ ZELENĚ A SADOVÉ ÚPRAVY

- NAVROVÁVANÝ STROM
 - S1 MĚCHOVNÍK - AMELANCHER LAMAREKII
 - S2 NAVROVÁVANÝ STROM SAKURA - PRINUS SCIMITII
 - S3 NAVROVÁVANÝ STROM AMBRON ZAPADNI
 - S4 NAVROVÁVANÝ STROM SAKURA - PRINUS SARGENTII RANHO



 KLAD LISTŮ



VYPRACOVAL VLADISLAV KALUŠ	KONTROLOVAL VLADISLAV KALUŠ	ZODPOVĚDNÝ PROJEKTANT VLADISLAV KALUŠ	Vodohospodářská výstavba a investice s.r.o. Stavovatel a projektant kanalizací Bratři Čechů 30, Husova 53, 28. 10. 1978/2019
AKCE ZTV VOSTELČICE CHOČEŇ, ETAPA F- SOUBOR C			STUPĚŇ DPS
			FORMÁT 420x1470
			DATUM 10/2024
			MĚŘÍTKO 1:200
ČÁST SO 04-SPLAŠKOVÁ KANALIZACE VČ. PŘÍPOJEK			PARE
NÁZEV SITUACE Č. 2			Č. VÝKRESU D.2.3