
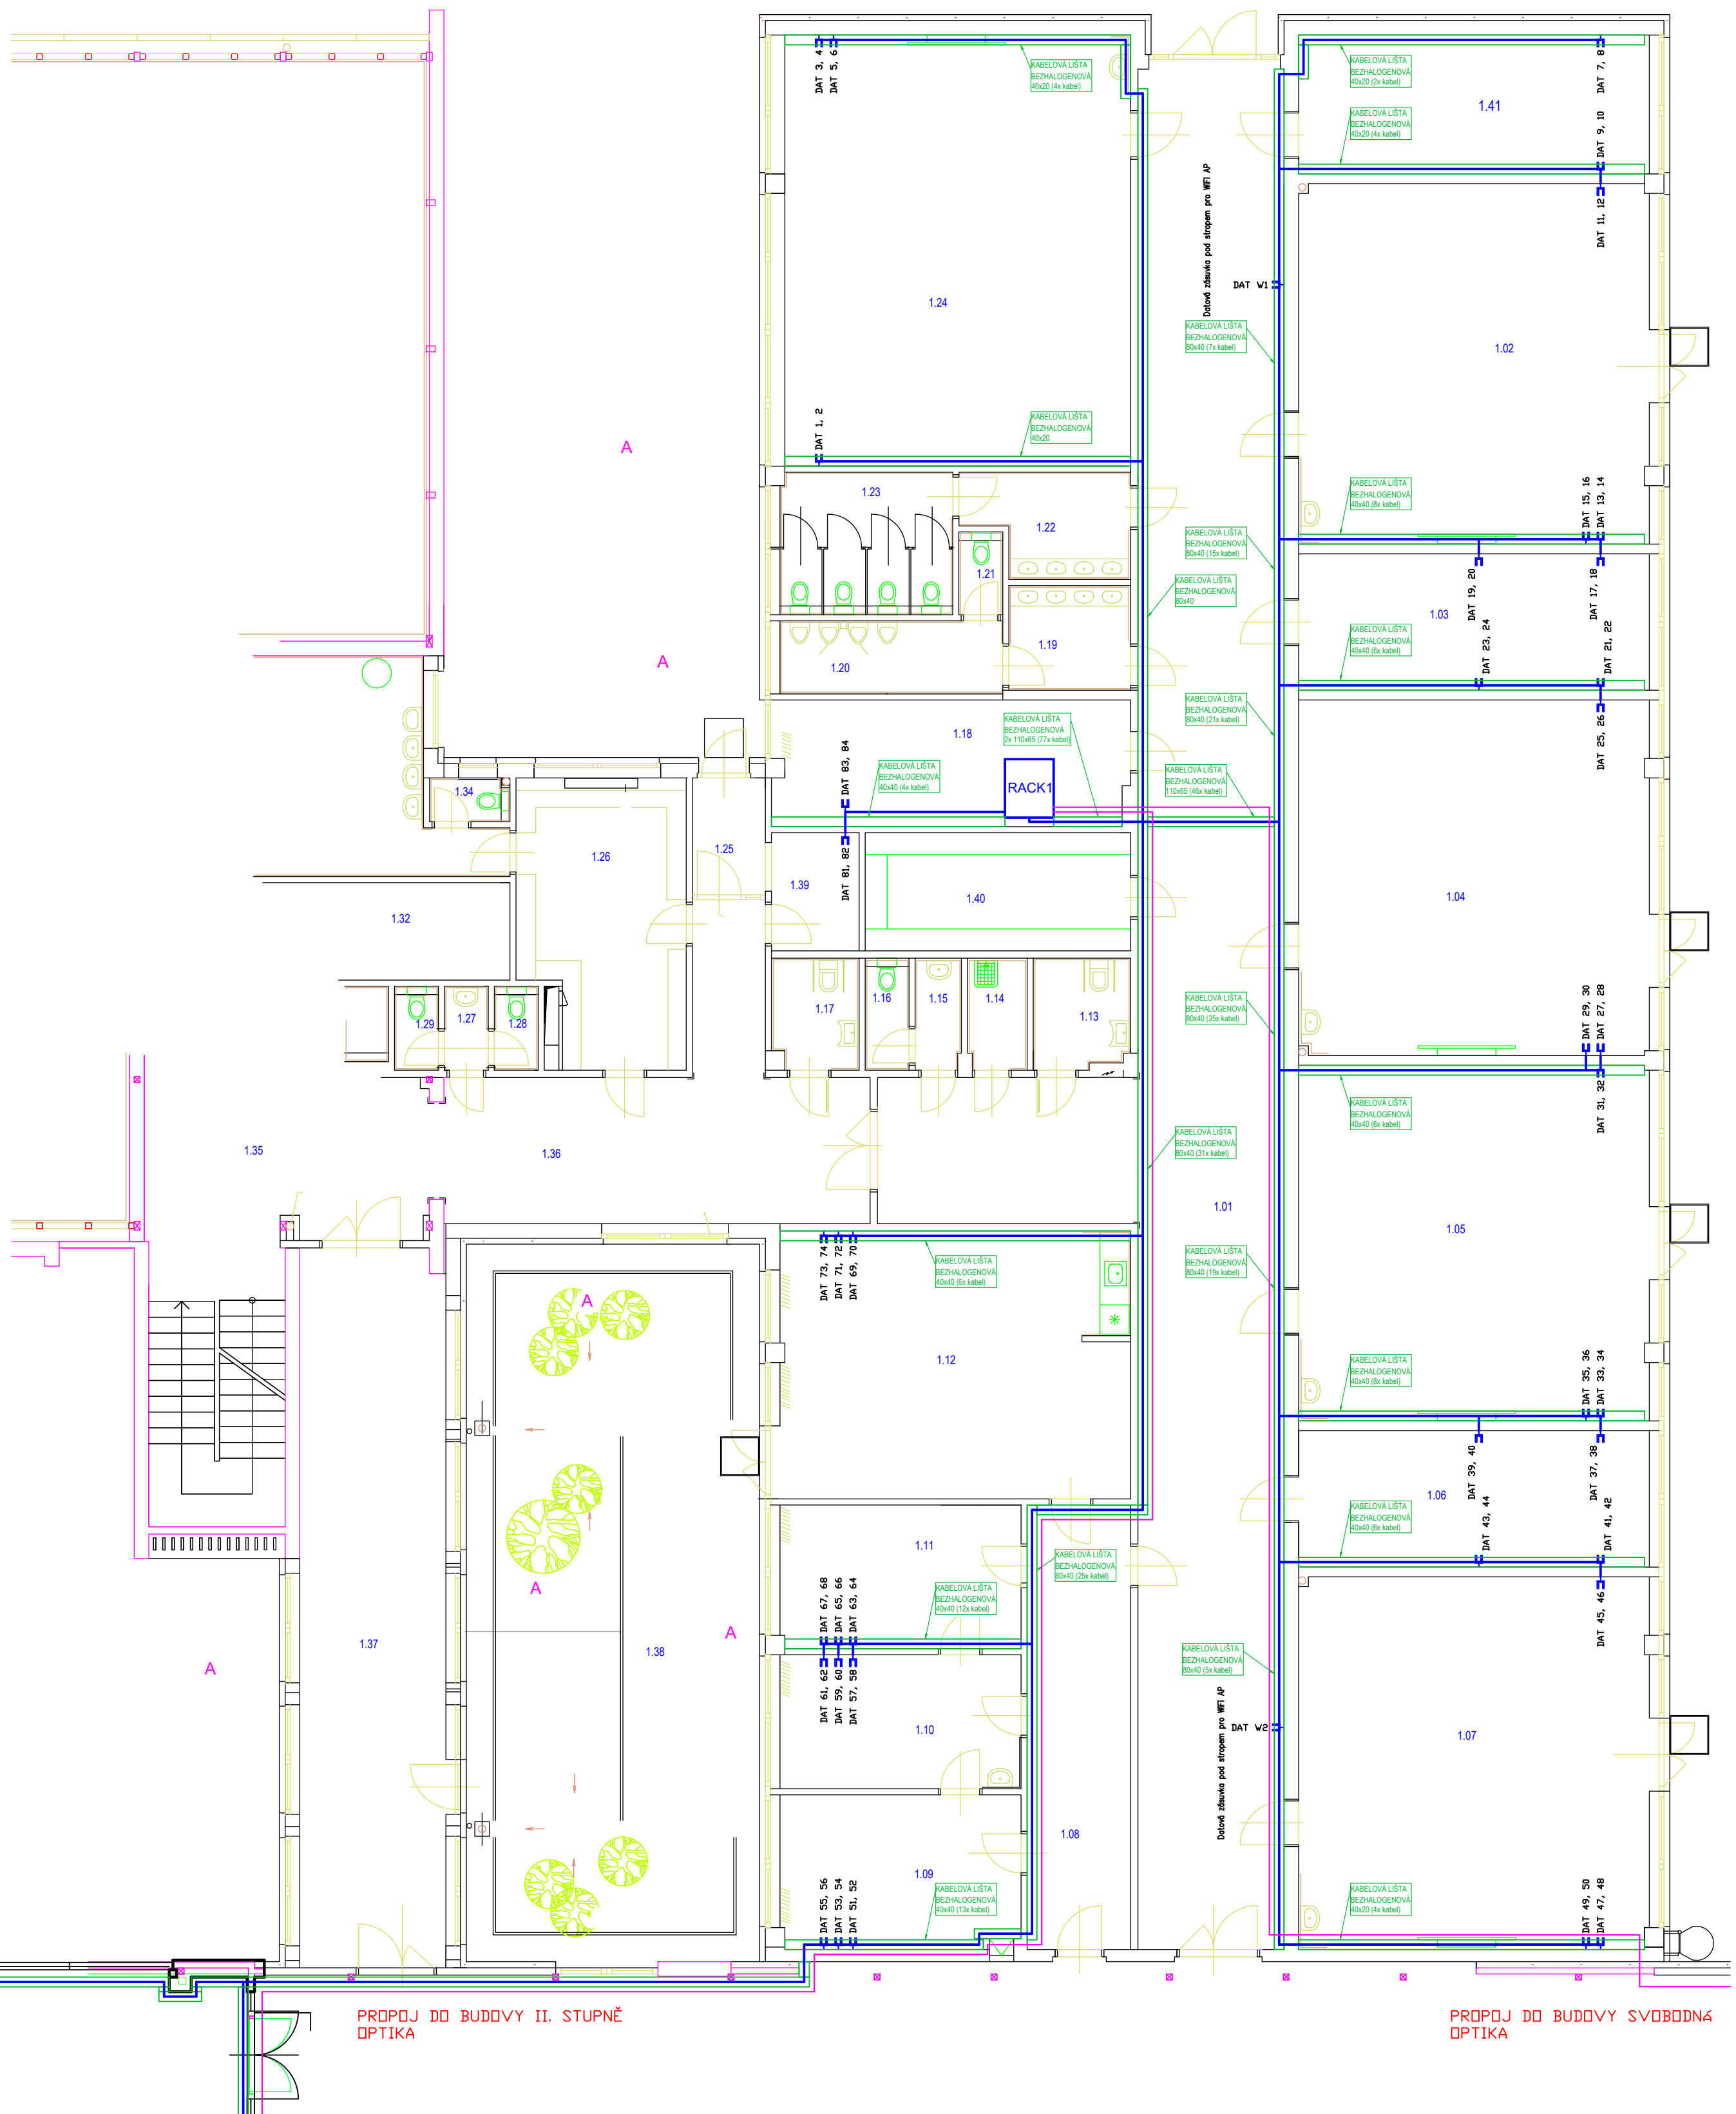


ČÍSLO	ÚČEL MÍSTNOSTI	PLOCHA m ²
1.01	CHODBA	13,85
1.02	ÚČERNĀ 4	52,96
1.03	KABINET	20,16
1.04	ÚČERNĀ 3	52,51
1.05	ÚČERNĀ 2	52,51
1.06	KABINET	20,16
1.07	ÚČERNĀ 1	54,56
1.08	CHODBA	19,39
1.09	ZÁSTUPCE	15,87
1.10	SEKRETARIÁT	13,61
1.11	REĎITEĽ	14,58
1.12	SPRÁVA	38,96
1.13	WC - BEZBARVÉRODNOVÉ	4,03
1.14	ÚČELOVÁ MÍSTNOSŤ	2,05
1.15	WC - ZÁMEŠŤNÍK	3,47
1.16	WC - PREDŠŤAŤNÍK	2,97
1.17	WC - BEZBARVÉ (ÚČELOVNÁ)	4,03
1.18	SKLAD DŤP	9,71
1.19	PREDŠŤAŤ WC - CHLAPČI	18,31
1.20	WC - CHLAPČI	6,86
1.21	WC - CHLAPČI	6,86
1.22	PREDŠŤAŤ WC - ŽENY	6,63
1.23	WC - ŽENY	16,36
1.24	ÚČERNĀ	62,84
1.25	ZÁKLAD	3,96
1.26	SÁŤNA	19,25
1.27	PREDŠŤAŤ WC - ÚČELOVNÁ	1,55
1.28	WC - ÚČELOVNÁ	1,55
1.29	WC - ÚČELOVNÁ	1,55
1.30	WC - PERSONÁL	1,55
1.31	SPRÁVA	17,61
1.32	SÁŤNA - PERSONÁL	11,98
1.33	UMÝVÁR	1,61
1.34	WC (SÁŤNA)	1,61
1.35	CHODBA	53,20
1.36	CHODBA	31,73
1.37	KORIDOR	41,16
1.38	ATRIUM	1,55
1.39	SPRÁVACE	4,37
1.40	ARCHÍV	13,21
1.41	KABINET	20,16

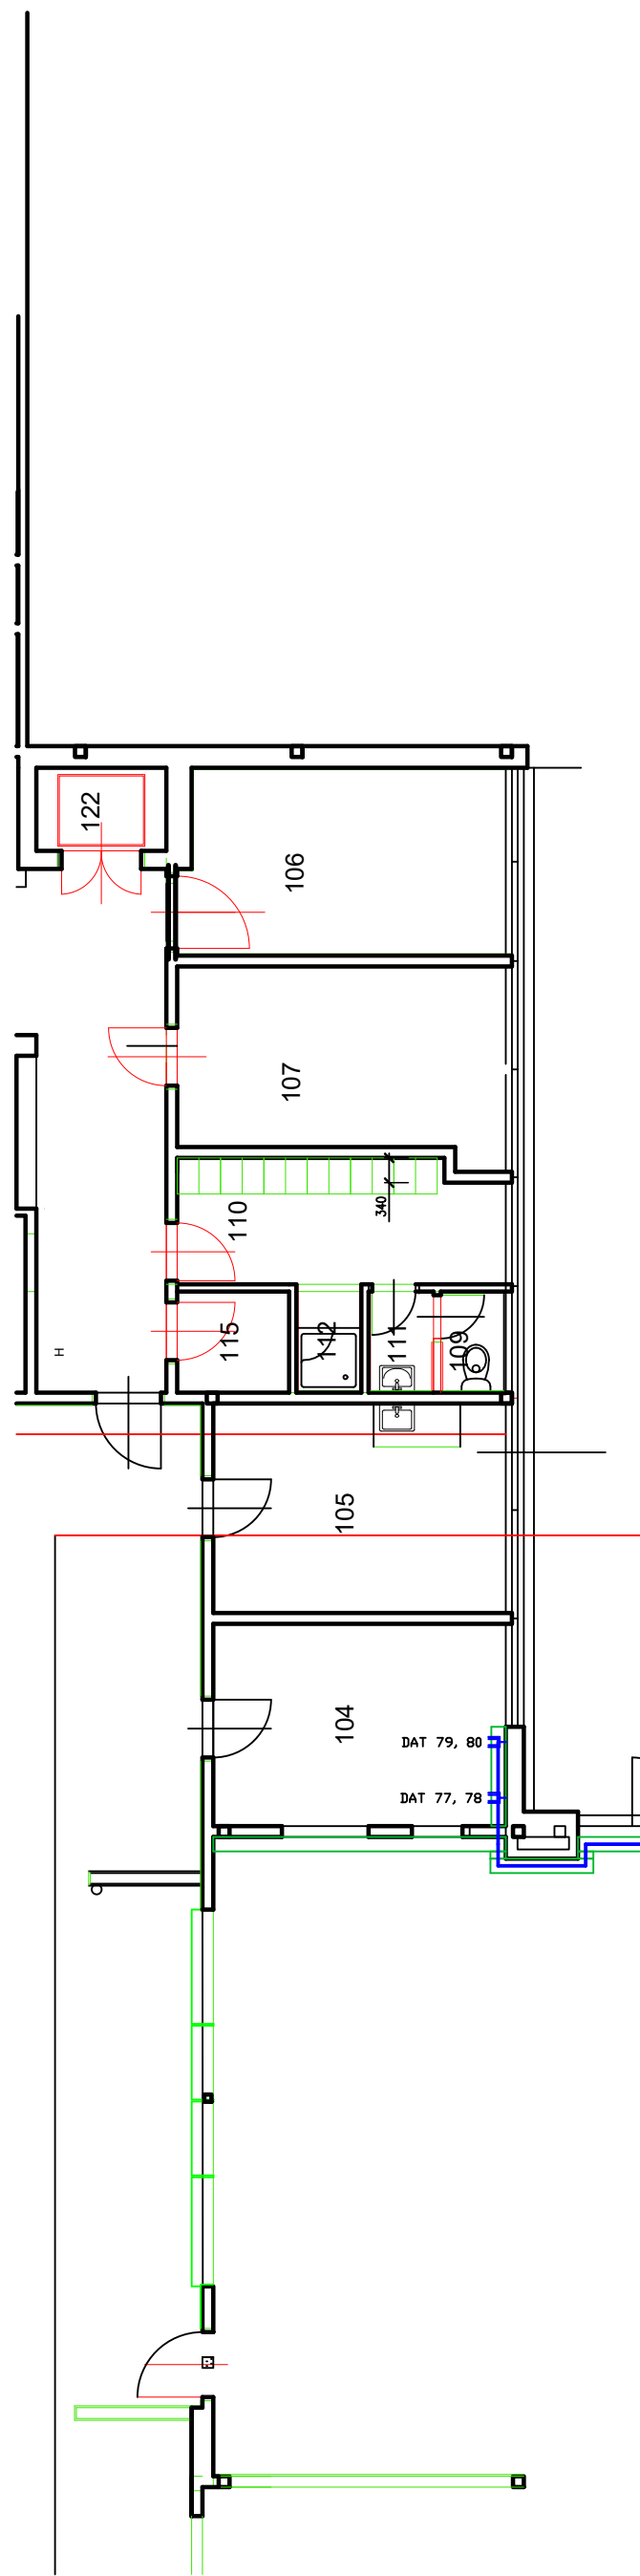

ČÍSLO MÍSTNOSTI	NÁZEV MÍSTNOSTI	PLOCHA
101	PŘÍPRAVNÁ JIDEL	121,65
102	VARNA	21,45
103	PŘÍPRAVNÁ ZELENINY	9,50
104	KANCELÁŘ	11,35
105	DENNÍ MÍSTNOST	11,75
106	MYTÍ A SKLAD TERMOPORTU	11,50
107	SKLAD	11,65
108	CHODBA	24,65
109	WC	1,25

NÁSTĚNNÝ / SKŘÍŇOVÝ 19" RACK

-  DATOVÁ ZÁSUŠKA / DVDJZÁSUŠKA RJ45 CAT6A - DLE POPISKU
 KABELOVÝ ROZVOD DATA - STP CAT6A LSDH
 SVAZEK KABELOVÉHO ROZVODU
 KABELOVÝ ROZVOD DATA - OPTIKA - 9/125 SINGLE MODE 24VL
 BEZHALDGENOVÁ LÍŠTA - PATĚŘNÍ
 STOUPAJÍCÍ / KLESAJÍCÍ VEDENÍ

DVDJAZUVKA CAT6A: 42 KS
JEDNOZASUVKA CAT6A: 2 KS

DVDJAZUVKA CAT6A/ 42 KS
JEDNOZASUVKA CAT6A/ 2 KS

VYVEDENÍ: RACK 1 (MISTNOST 1.18)
PATCH PANEL Y: 4 KS

Pozní: Lísty vedeny pod stropem, k samostatným zásuvkám za zádi vždy průřez pod stropem a kolmé klesání lísty, k zásuvkám zrcadlové na zádi proti sobě průřez v půdorysu zásuvky - doordržte minimalizaci lístování.
Lísty na chodbách vždy až do konce považovat za "páteří vedení" a nesnižovat velikosti oproti návrhu.

1	
2	PATCH PANEL METALIKA I.
3	VYVAZOVÁK 1U
4	SWITCH 48P I.
5	VYVAZOVÁK 1U
6	PATCH PANEL METALIKA II.
7	
8	PATCH PANEL METALIKA III.
9	VYVAZOVÁK 1U
10	SWITCH 48P II.
11	VYVAZOVÁK 1U
12	PATCH PANEL METALIKA IV.
13	
14	OPTICKÁ VANA
15	PDU

POZN.:

- Pro sdělovací kabely je požadovaný odstup dle ČSN 33 2000-5-52 ed2 čl. 6 Náe 4.5.10.7.
- Více datové a televizní zásuvky vedle sebe budou umístěny ve společných vícenáměčcích.
- Během realizace se doporučuje provádět fotodokumentaci vedení kabelových tras ve stěnách.
- Nedílnou součástí této výkresové dokumentace je technická zpráva.

OCHRANA PŘED ÚRAZEM

U napěťových soustav do AC 1kV je ochrana před úrazem elektrickým proudem zajištěna uplatněním odpovídajících opatření dle ČSN 61140 ed. 2 a ČSN 33 2000-4-41 ed. 3:
AC 400/230V/TN - automatickým odpojením od zdroje s ochranným uzemněním, ochranným pospojováním a proudovými chrániči dle požadavků ČSN 33 2000-4-41 ed. 3 a ČSN 33 2130 ed.3.

Zodp. projektant: Ing. LADISLAV HANUŠ Boženy Němcové 899 386 01 Strakonice IČ: 62013631		Vypracoval: Ing. LADISLAV HANUŠ Mobil: +420 602 453 892 E-mail: la.hanus@gmail.com		Raziskó a podpis:
Stupeň: DPS		Odsíl: D.1.4 - ELEKTROINSTALACE		
Akce: Konektivita I. a II. stupně a vedení ZŠ T. Šobra Písek - součást projektu Stavební úpravy za účelem vybudování odborných učeben a komunitní tělocvičny u ZŠ T. Šobra Písek				
Investor: Základní škola Tomáše Šobra a Mateřská škola Písek, Šobrova 2070, 397 01 Písek		Datum: 05/2026		Příloha:
		Č. zakázky: E 26-53		
Obsah: PŮDORYS ZŠ I. STUPĚŇ - 1.NP - SLABOPROUD, SDĚLOVACÍ ROZVODY		Měřítko: 1:100		Č. výkresu: 2.1