


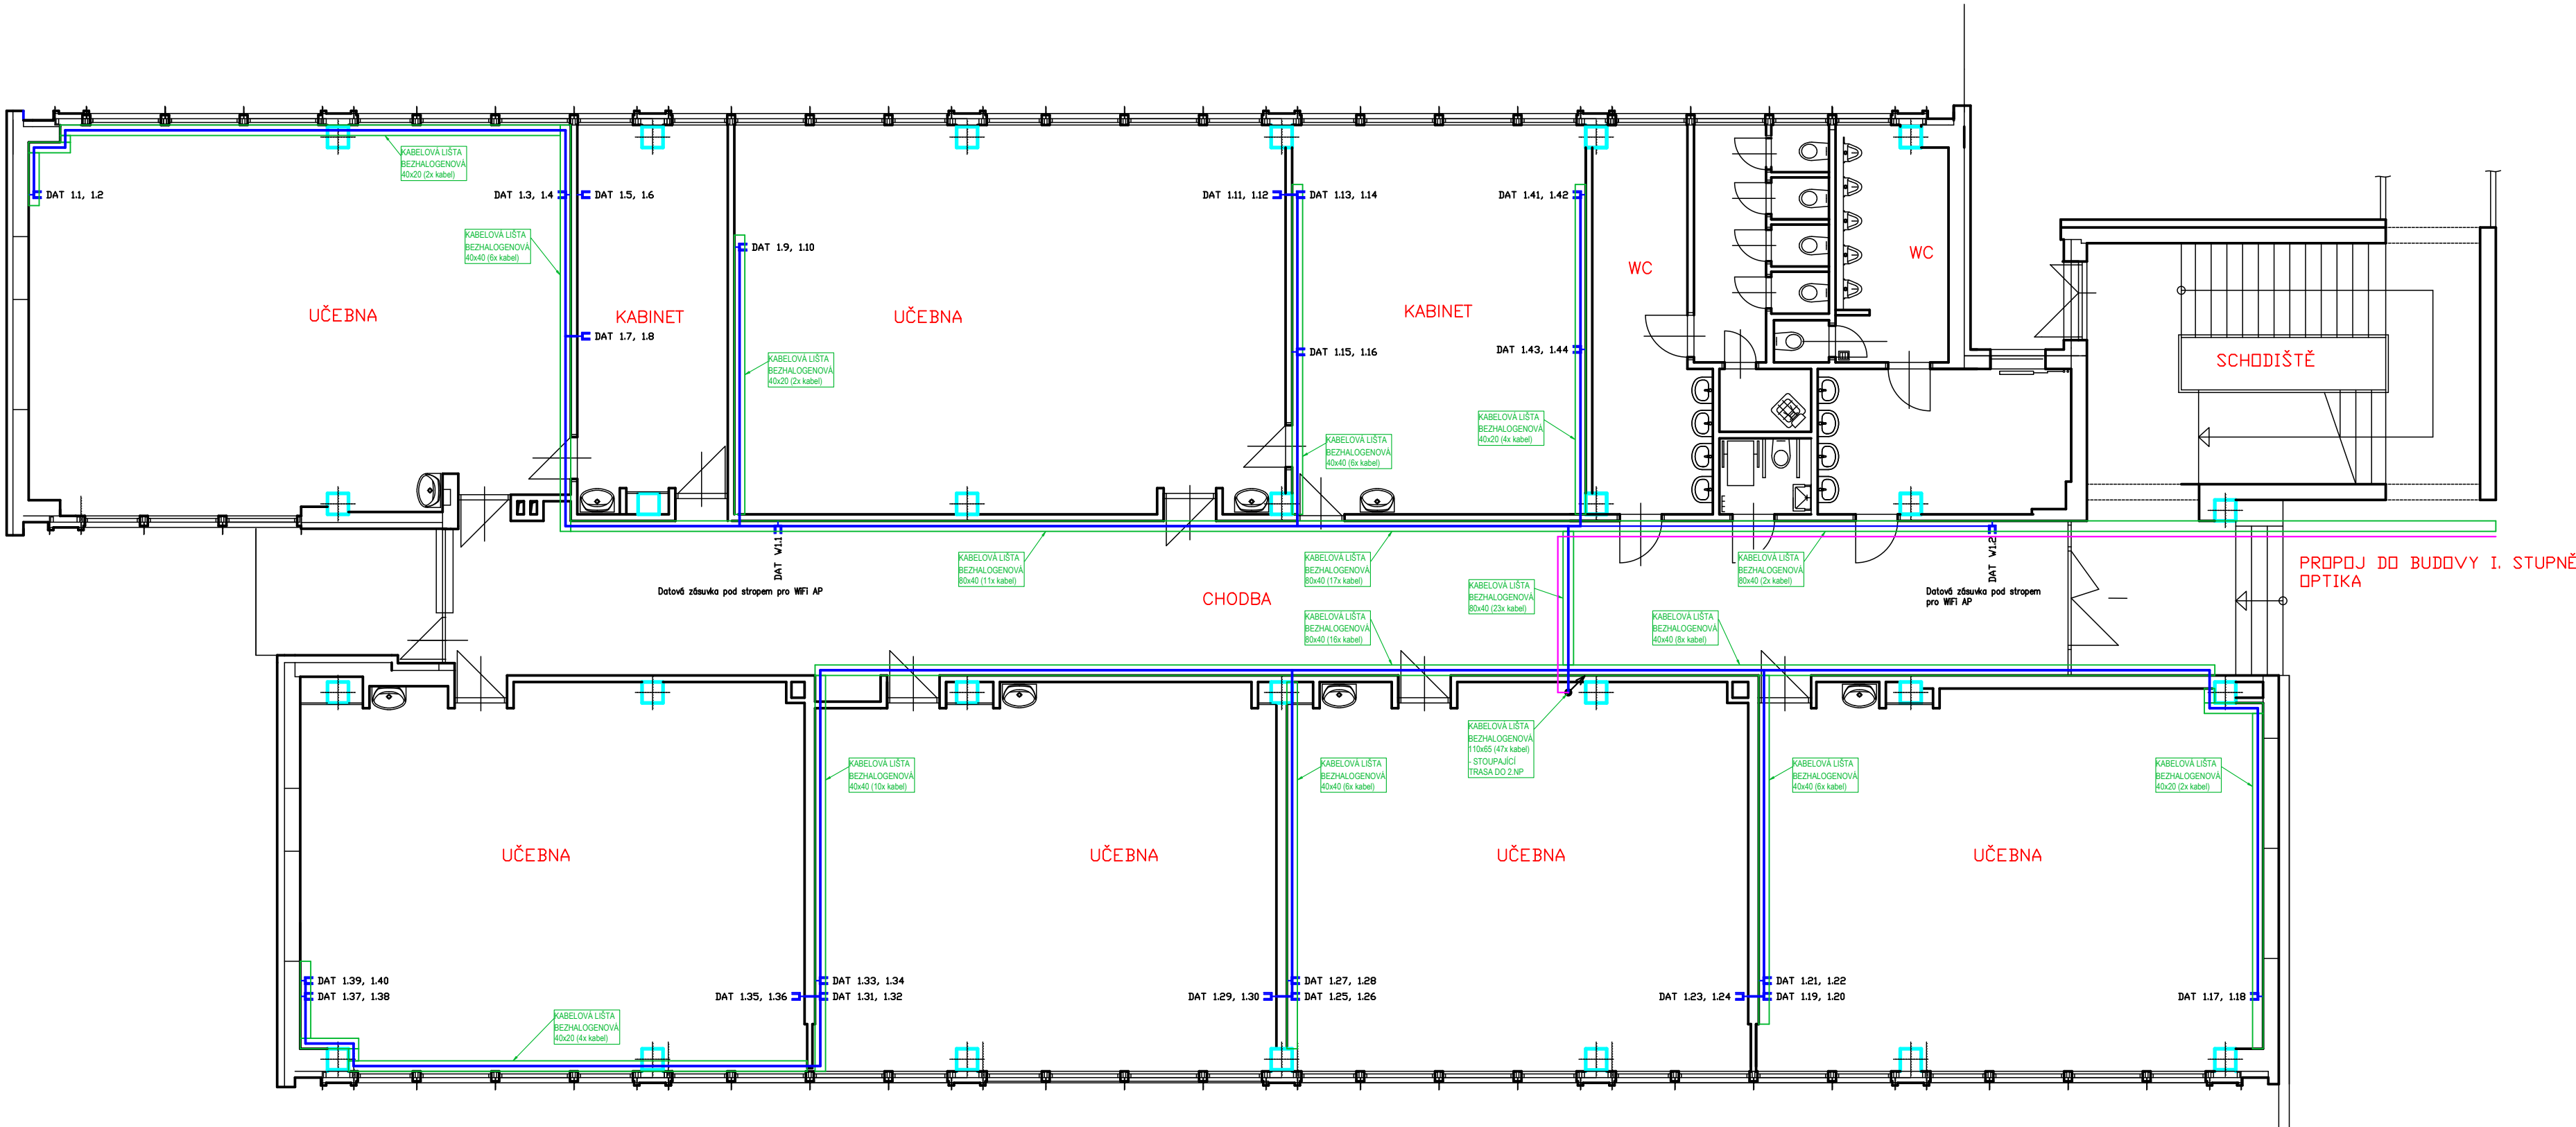

LEGENDA ZNAČEK:

- DATOVÁ ZÁSUVKA / DVOJZÁSUVKA RJ45 CAT6A - DLE POPISU
- KABELOVÝ ROZVOD DATA - STP CAT6A LSDH
- SWAZEK KABELOVÉHO ROZVODU
- KABELOVÝ ROZVOD DATA - OPTIKA - 9/125 SINGLE MODE 24VL
- BEZHALOGENOVÁ LIŠTA
- STOUPAJÍCÍ / KLESAJÍCÍ VEDENÍ

LEGENDA DATOVÝCH VÝVODŮ:

DVOJZÁSUVKA CAT6A: 82 KS
JEJEDNIZÁSUVKA CAT6A: 2 KS
VÝVEDENÍ: RACK 1 (MÍSTNOST KABINET, 2. NP)
PATCH PANELY: 2 KS
SWITCH 48P: 1 KS
Pozní: Lišty vedeny pod stropem, k sanostatným zásuvkám za záď vždy průraz pod stropem a kolmé kleščí lišty, k zásuvkám srovnalové na záď proti sobě průraz v podporysu zásuvky - dosáhnete minimalizaci lištování. Lišty na chodbách vždy až do konce porážkovat za "přetěm" vedení a nesnižovat velikostí oproti návrhu.

POZNÍ:
-Pro sdělovací kabely je požadovaný odstup dle ČSN 33 2000-5-52 ed.2 článku NA 4.5.10.7.
-Více datové a televizní zásuvky vedle sebe budou umístěny ve společných víceráměčcích.
-Během realizace se doporučuje provádět fotodokumentaci vedení kabelových tras ve stěnách.
-Nedílnou součástí této výkresové dokumentace je technická zpráva.

OCHRANA PŘED ÚRAZEM
U napětových soustav do AC 1kV je ochrana před úrazem elektrickým proudem zajištěna uplatněním odpovídajících opatření dle ČSN 61140 ed. 2 a ČSN 33 2000-4-41 ed. 3:
AC 400/230V/TN - automatickým odpojením od zdroje s ochranným uzemněním, ochranným pospojováním a proudovými chrániči dle požadavků ČSN 33 2000-4-41 ed.3 a ČSN 33 2130 ed.3.

Zodp. projektant: Ing. LADISLAV HANUŠ Boženy Němcové 899 386 01 Strakonice IČ: 02013631		Vypracoval: Ing. LADISLAV HANUŠ Mobil: +420 602 453 892 E-mail: la.hanus@gmail.com		Razítko a podpis:	
Stupeň: DPS		Oddíl: D.1.4 - ELEKTROINSTALACE			
Akce: Konektivita I. a II. stupně a vedení ZŠ T. Šobra Písek - součást projektu Stavební úpravy za účelem vybudování odborných učeben a komunitní tělocvičny u ZŠ T. Šobra Písek					
Investor: Základní škola Tomáše Šobra a Mateřská škola Písek, Šobrova 2070, 397 01 Písek		Datum: 05/2026		Paré:	
		Č.zakázky: E-26-53			
Období: PŮDORYS ZŠ II. STUPENĚ - 1.NP - SLABOPROUD, SDĚLOVACÍ ROZVODY		Měřítko: 1:100			
		Č.výkresu: 2.2			