


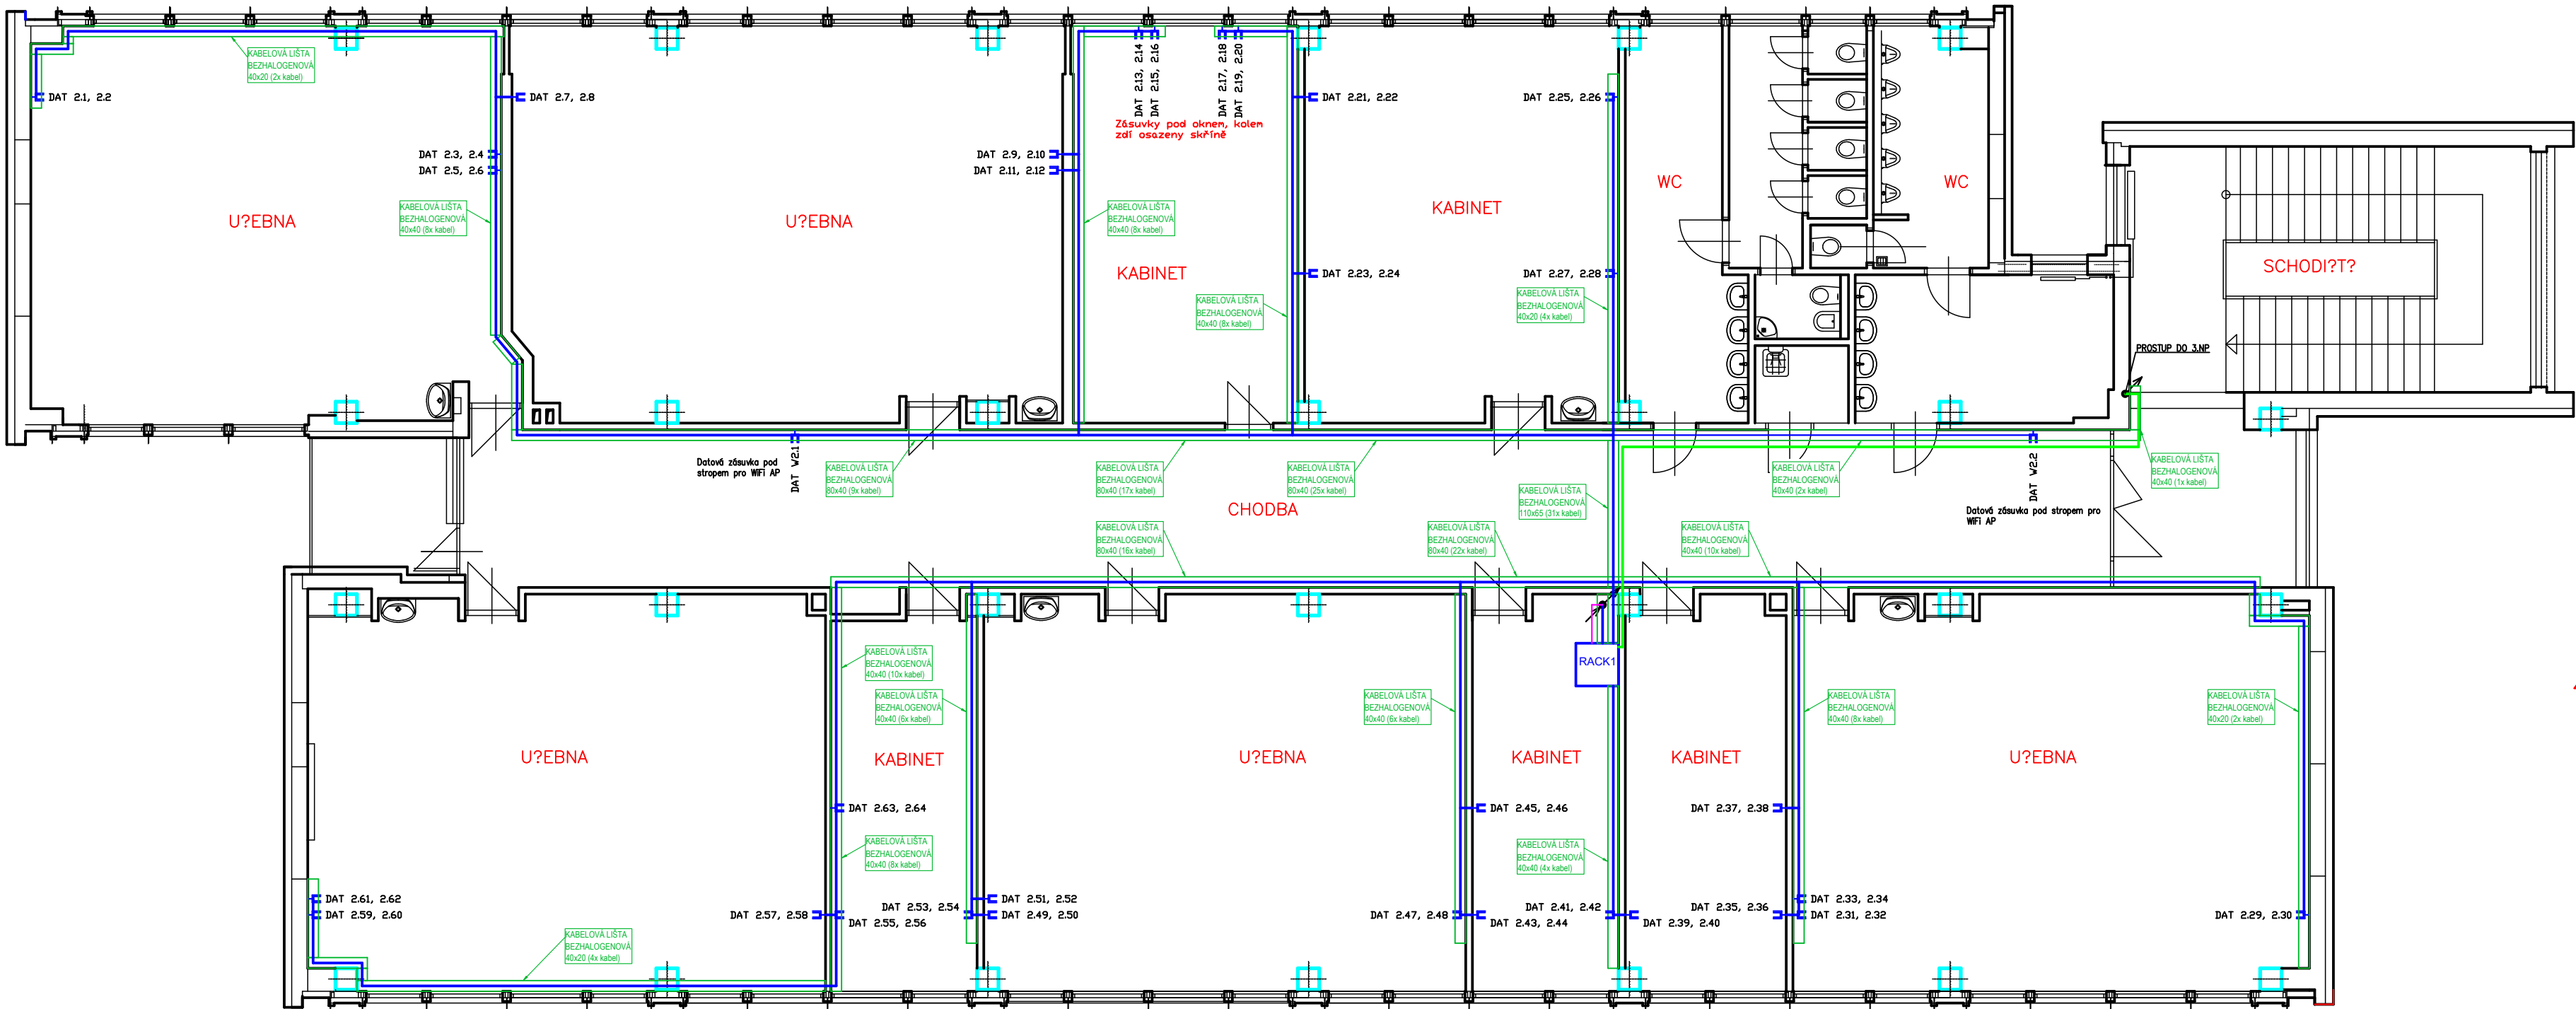

36U

LEGENDA ZNAČEK:

- SKŘÍŇOVÝ 19" RACK
- DATOVÁ ZÁSUVKA / DVOJZÁSUVKA RJ45 CAT6A - DLE POPISKU
- KABELOVÝ ROZVOD DATA - STP CAT6A LSDH
- SVAZEK KABELOVÉHO ROZVODU
- KABELOVÝ ROZVOD DATA - OPTIKA - 9/125 SINGLE MODE 24VL
- KABELOVÝ ROZVOD DATA - STP CAT6A LSDH, UV stabilní
- BEZHALOGENOVÁ LIŠTA
- STOUPAJÍCÍ / KLESAJÍCÍ VEDENÍ

LEGENDA DATOVÝCH VÝVODŮ:

DVOJZÁSUVKA CAT6A 32 KS
JEDNOZÁSUVKA CAT6A 2 KS
VÝVODEND RACK 1 OMISTNDST KABINET, 2. NP)
PATCH PANELY: 3 KS + 1 KS REZERVA
SWITCH 48P: 1 KS
SWITCH 24P: 1 KS
Pozní: Lišty vedeny pod stropem, k sanostatným zásuvkám za zdi vždy průřaz pod stropem a kolmé klesání lišty, k zásuvkám zrcadlově na zdi proti sobě průřaz v půdorysu zásuvky - dodržujte minimalizaci lištování. Lišty na chodbech vždy až do konce považovat za "páteřní vedení" a nesnižovat velikosti oproti návrhu.

1	PATCH PANEL METALIKA I.
2	VÝVAZOVÁK 1U
3	SWITCH 48P
4	VÝVAZOVÁK 1U
5	PATCH PANEL METALIKA II.
6	PATCH PANEL METALIKA III.
7	VÝVAZOVÁK 1U
8	SWITCH 24P
9	VÝVAZOVÁK 1U
10	PATCH PANEL METALIKA IV.
11	PATCH PANEL METALIKA V.
12	VÝVAZOVÁK 1U
13	SWITCH 48P
14	VÝVAZOVÁK 1U
15	PATCH PANEL METALIKA VI.
16	PATCH PANEL METALIKA VII.
17	VÝVAZOVÁK 1U
18	SWITCH 24P
19	VÝVAZOVÁK 1U
20	PATCH PANEL METALIKA VIII.
21	PATCH PANEL METALIKA IX.
22	VÝVAZOVÁK 1U
23	SWITCH 48P
24	VÝVAZOVÁK 1U
25	PATCH PANEL METALIKA X.
26	OPTICKÁ VANA
27	PDU
28	UPS

3. NP

3. NP

PATCH PANELY: 3 KS
SWITCH 48P: 1 KS
SWITCH 24P: 1 KS

2. NP

2. NP

PATCH PANELY: 3 KS
SWITCH 48P: 1 KS
SWITCH 24P: 1 KS

1. NP

PATCH PANELY: 2 KS
SWITCH 48P: 1 KS

PATCH PANELY IV. A VIII.
JSOU REZERVNI

POZNÍ:
-Pro sdělovací kabely je požadovaný odstup dle ČSN 33 2000-5-52 ed.2 článku NA 4.5.10.7.
-Více datové a televizní zásuvky vedle sebe budou umístěny ve společných víceráměčcích.
-Během realizace se doporučuje provádět fotodokumentaci vedení kabelových tras ve stěnách.
-Nedílnou součástí této výkresové dokumentace je technická zpráva.

OCHRANA PŘED ÚRAZEM
U napětových soustav do AC 1kV je ochrana před úrazem elektrickým proudem zajištěna uplatněním odpovídajících opatření dle ČSN 61140 ed. 2 a ČSN 33 2000-4-41 ed. 3:
AC 400/230V/TN - automatickým odpojením od zdroje s ochranným uzemněním, ochranným pospojováním a proudovými chrániči dle požadavků ČSN 33 2000-4-41 ed.3 a ČSN 33 2130 ed.3.

Zodp.projektant: Ing. LADISLAV HANUŠ Boženy Němcové 899 386 01 Strakonice IČ: 02013631	Vypracoval: Ing. LADISLAV HANUŠ Mobil:+420 602 453 892 E-mail:la.hanus@gmail.com	Razítko a podpis:
Stupeň: DPS	Oddíl: D.1.4 - ELEKTROINSTALACE	
Akce:	Konektivita I. a II. stupně a vedení ZŠ T. Šobra Písek - součást projektu Stavební úpravy za účelem vybudování odborných učeben a komunitní tělocvičny u ZŠ T. Šobra Písek	
Investor:	Základní škola Tomáše Šobra a Mateřská škola Písek, Šobrova 2070, 397 01 Písek	Datum: 05/2026 Č.zakázky: E-26-53 Paré:
Období:	PŮDORYS ZŠ II. STUPEŇ - 2.NP - SLABOPROUD, SDĚLOVACÍ ROZVODY	Měřítko: 1:100 Č.výkresu: 2.3