



2608

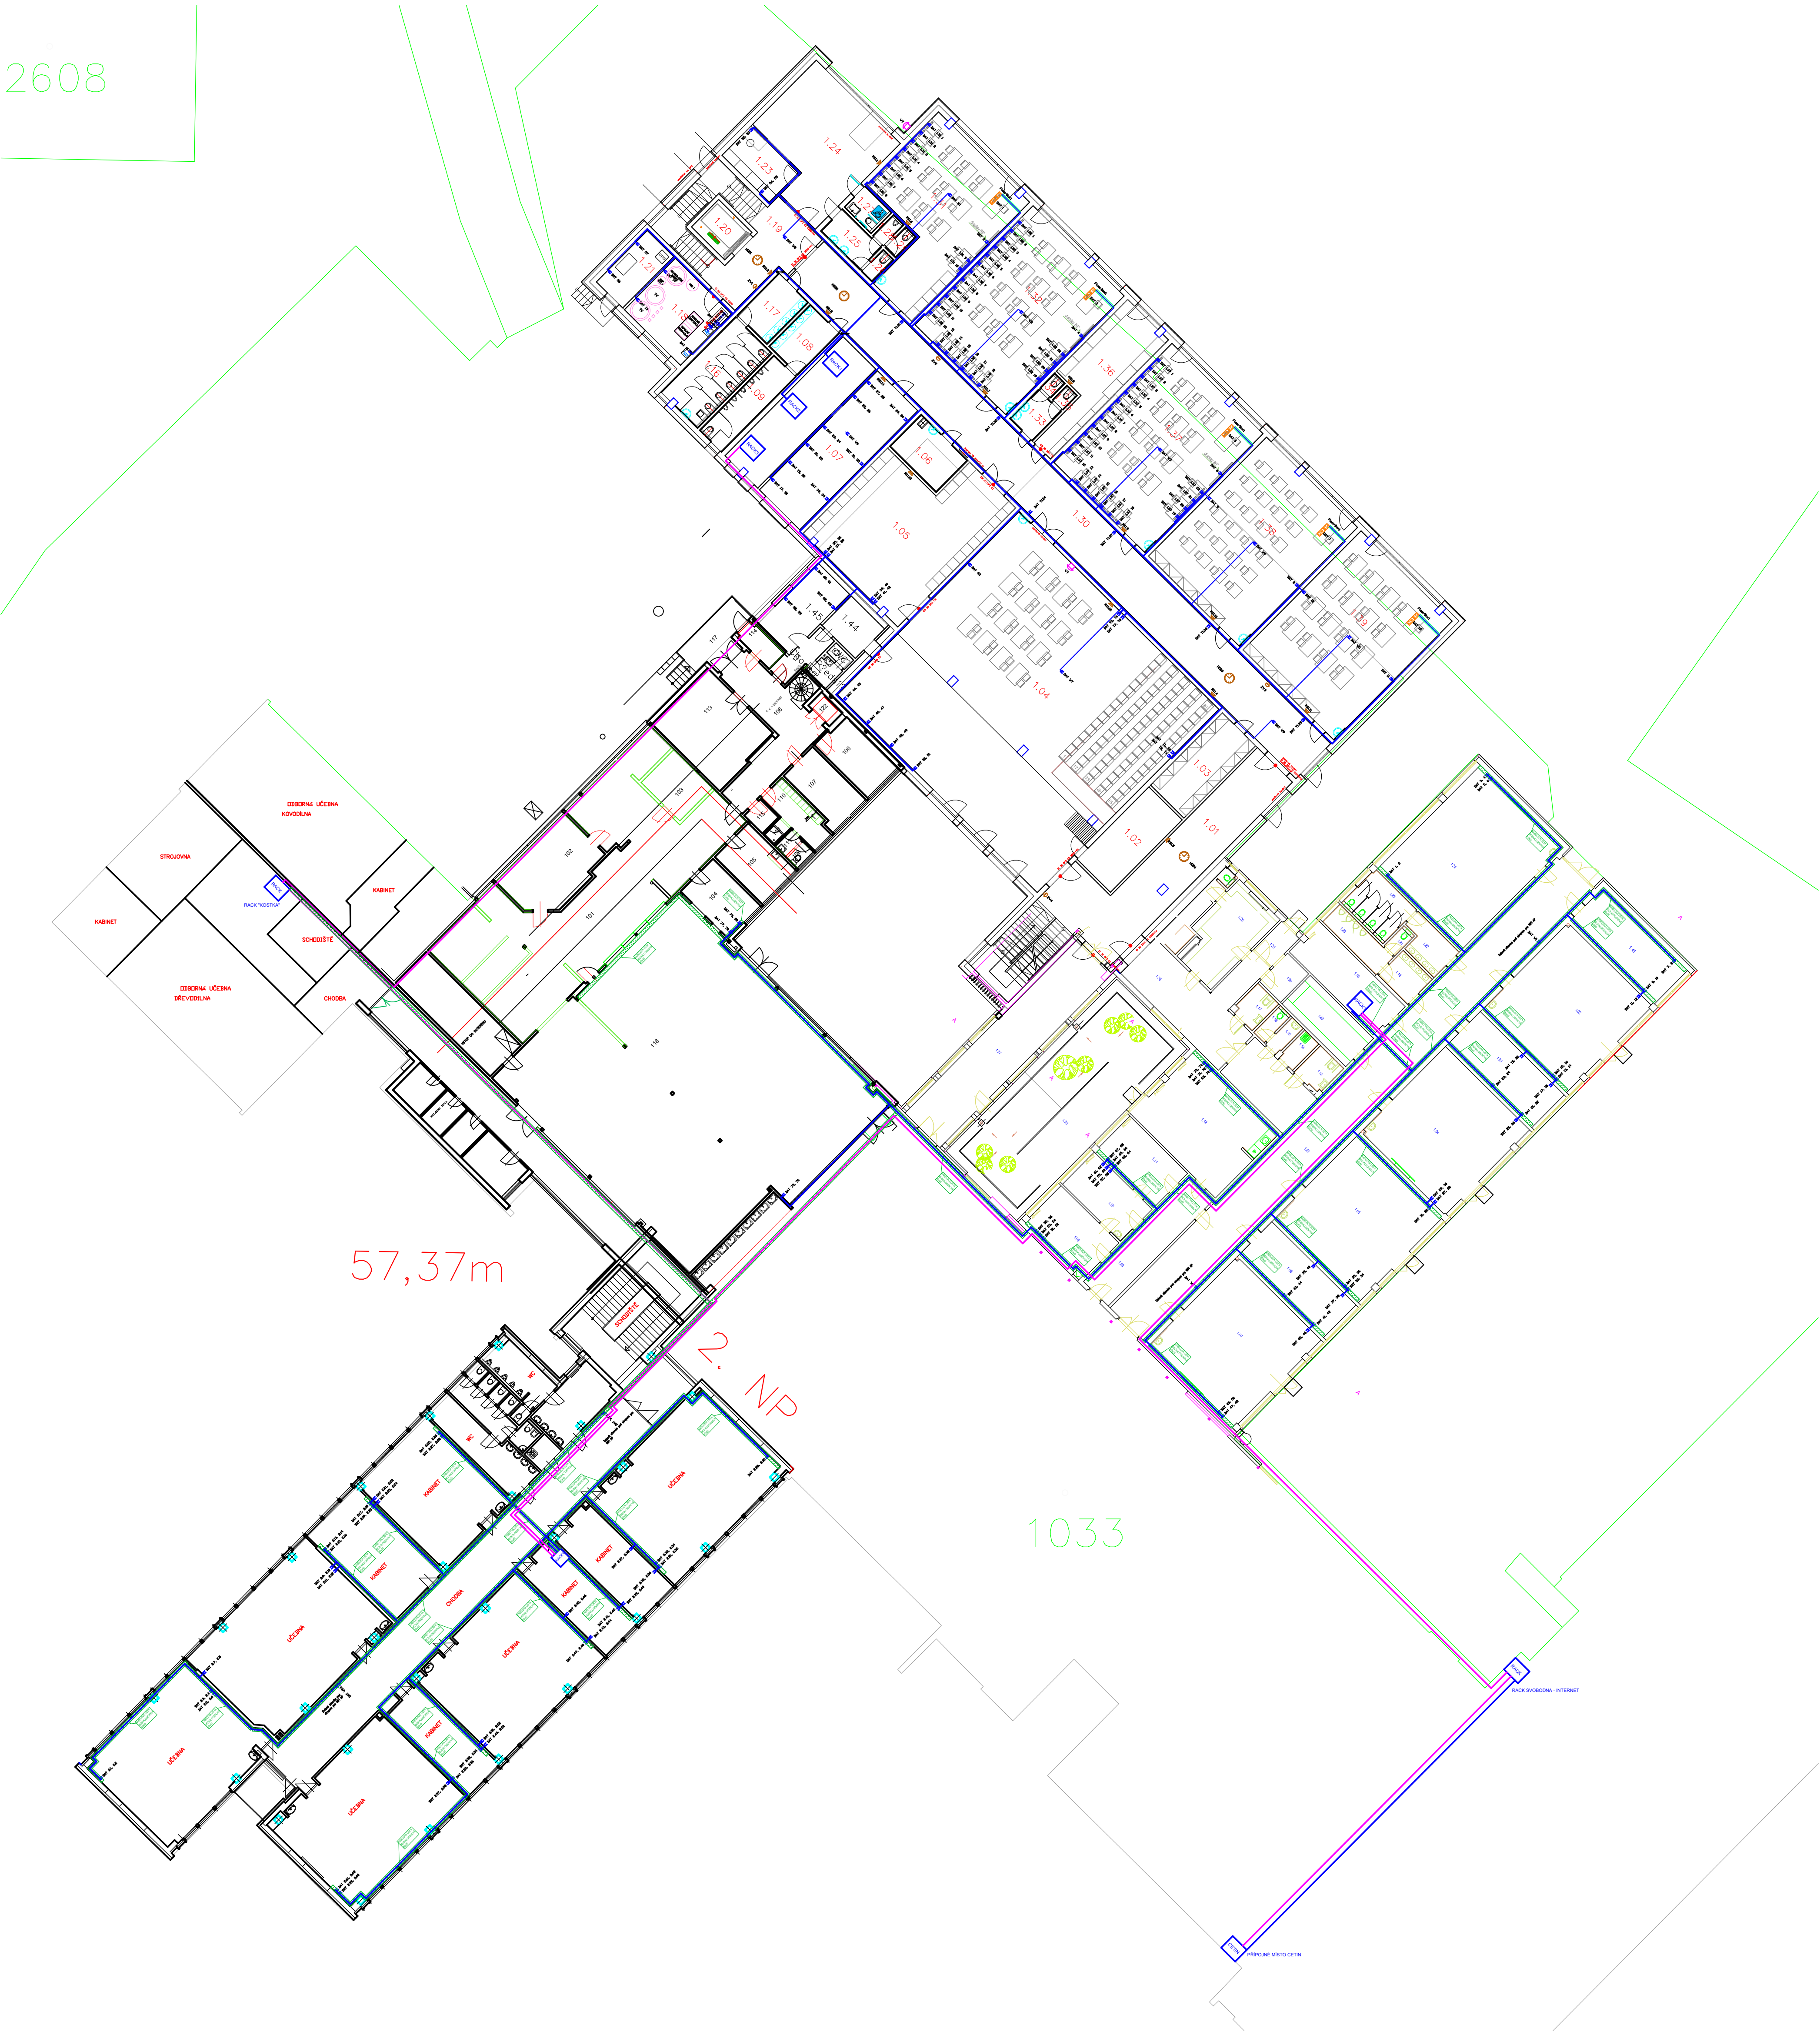

PŘEHLEDOVÉ SCHÉMA

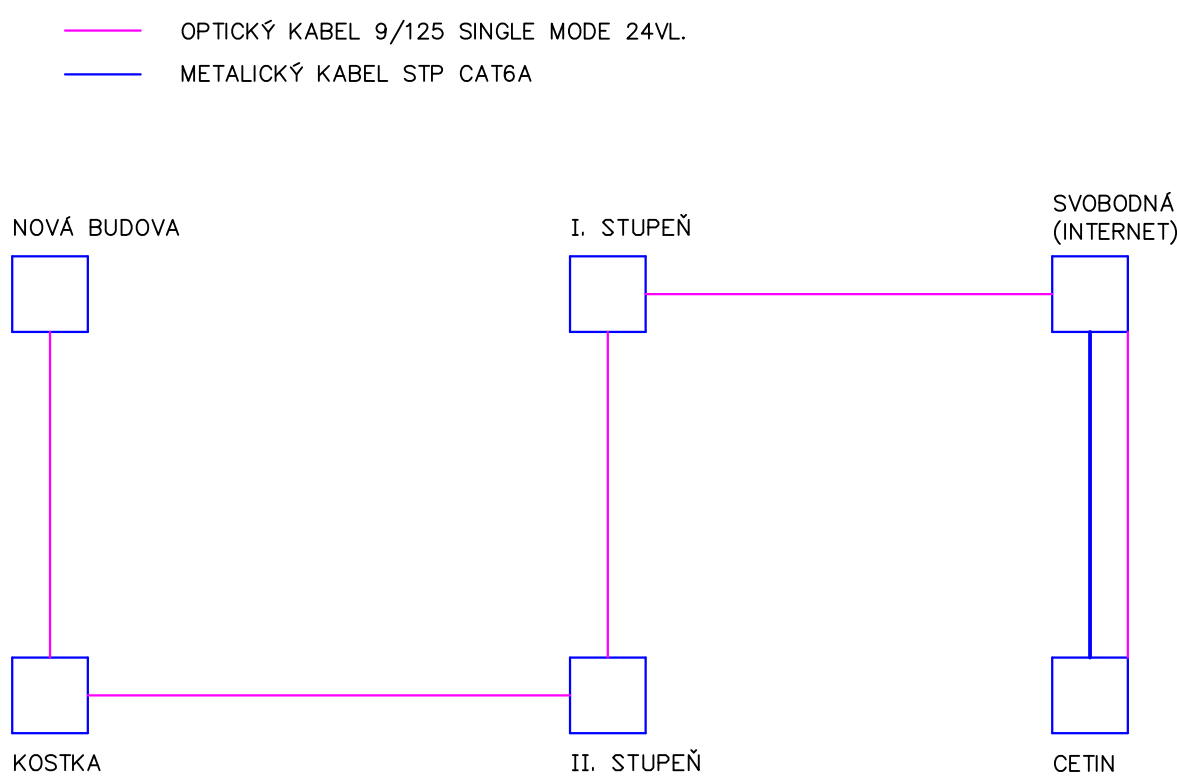

**POZN:**  
-Pro sálčovací kabely je požadovaný odstup dle ČSN 33 2000-5-52 ed.2  
-článek NA 4.5.10.7.  
-Více datové a televizní zásuvky vedle sebe budou umístěny  
ve společných vícetálcových.  
-Během realizace se doporučuje provádět fotodokumentaci vedení  
kabelových tras ve stěnách.  
-Nedílnou součástí této výkresové dokumentace je technická zpráva.

**UCHRANA PŘED ÚRAZEM**  
U napěťových soustav do AC 1kV je ochrana před úrazem elektrickým  
proudem zajištěna uplatněním odpovídajících opatření dle ČSN 61140 ed. 2  
a ČSN 33 2000-4-41 ed. 3.  
AC 400/230V/TN - automatickým odpojením od zdroje s ochranným  
uzemněním, ochranným pospojováním a proudovými chrániči dle požadavků  
ČSN 33 2000-4-41 ed.3 a ČSN 33 2130 ed.3.

|                                                                                                     |  |                                                                                           |  |                                                                                                                                                                                     |  |
|-----------------------------------------------------------------------------------------------------|--|-------------------------------------------------------------------------------------------|--|-------------------------------------------------------------------------------------------------------------------------------------------------------------------------------------|--|
| Zdroj projektant:<br>Ing. LADISLAV HANUŠ<br>Břichy 100 000 999<br>386 01 Strakonice<br>IČ: 02013631 |  | Výkonové:<br>Ing. LADISLAV HANUŠ<br>Mobil: +420 602 453 892<br>E-mail: la.hanus@gmail.com |  | Razba a podpis:                                                                                                                                                                     |  |
| Stupeň: DPS                                                                                         |  | Obsah: D.1.4 - ELEKTROINSTALACE                                                           |  | Konektivita I. a II. stupně a vedení ZŠ T. Šobra<br>Písek - součást projektu Stavební úpravy<br>za účelem vybudování odborných učeben<br>a komunitní tělocvičny u ZŠ T. Šobra Písek |  |
| Akce:                                                                                               |  |                                                                                           |  |                                                                                                                                                                                     |  |
| Investor:                                                                                           |  |                                                                                           |  |                                                                                                                                                                                     |  |
| Objekt:                                                                                             |  | PŮDORYS ZŠ - OPTIKA + PŘEHLEDOVÉ<br>SCHEMA                                                |  | Datum: 05/2026<br>Č. zakázky: E-26-53<br>Měřítko: 1:100<br>Č. výkresu: 2.6                                                                                                          |  |