

POHLED OD JIHOVÝCHODU

VALCI SE KOULE, r=30m (LPS II)


POHLED OD JIHOZÁPADU

VALCI SE KOULE, r=30m (LPS II)

PŮDORYS STŘECHY

Vztažná délka		l = 9,1 m
Koeficient třídy ochrany LPS (II)		kl = 0,06
Koeficient materiálu (GFK tyč)		km = 0,7
Počet svodů		n = 1
Koeficient svodů		kc = 1
DOSTATEČNÁ VZDALENOST		s = 78 cm

VÝVOD NOVÉHO ZÁKLADOVÉHO (REZERVA)

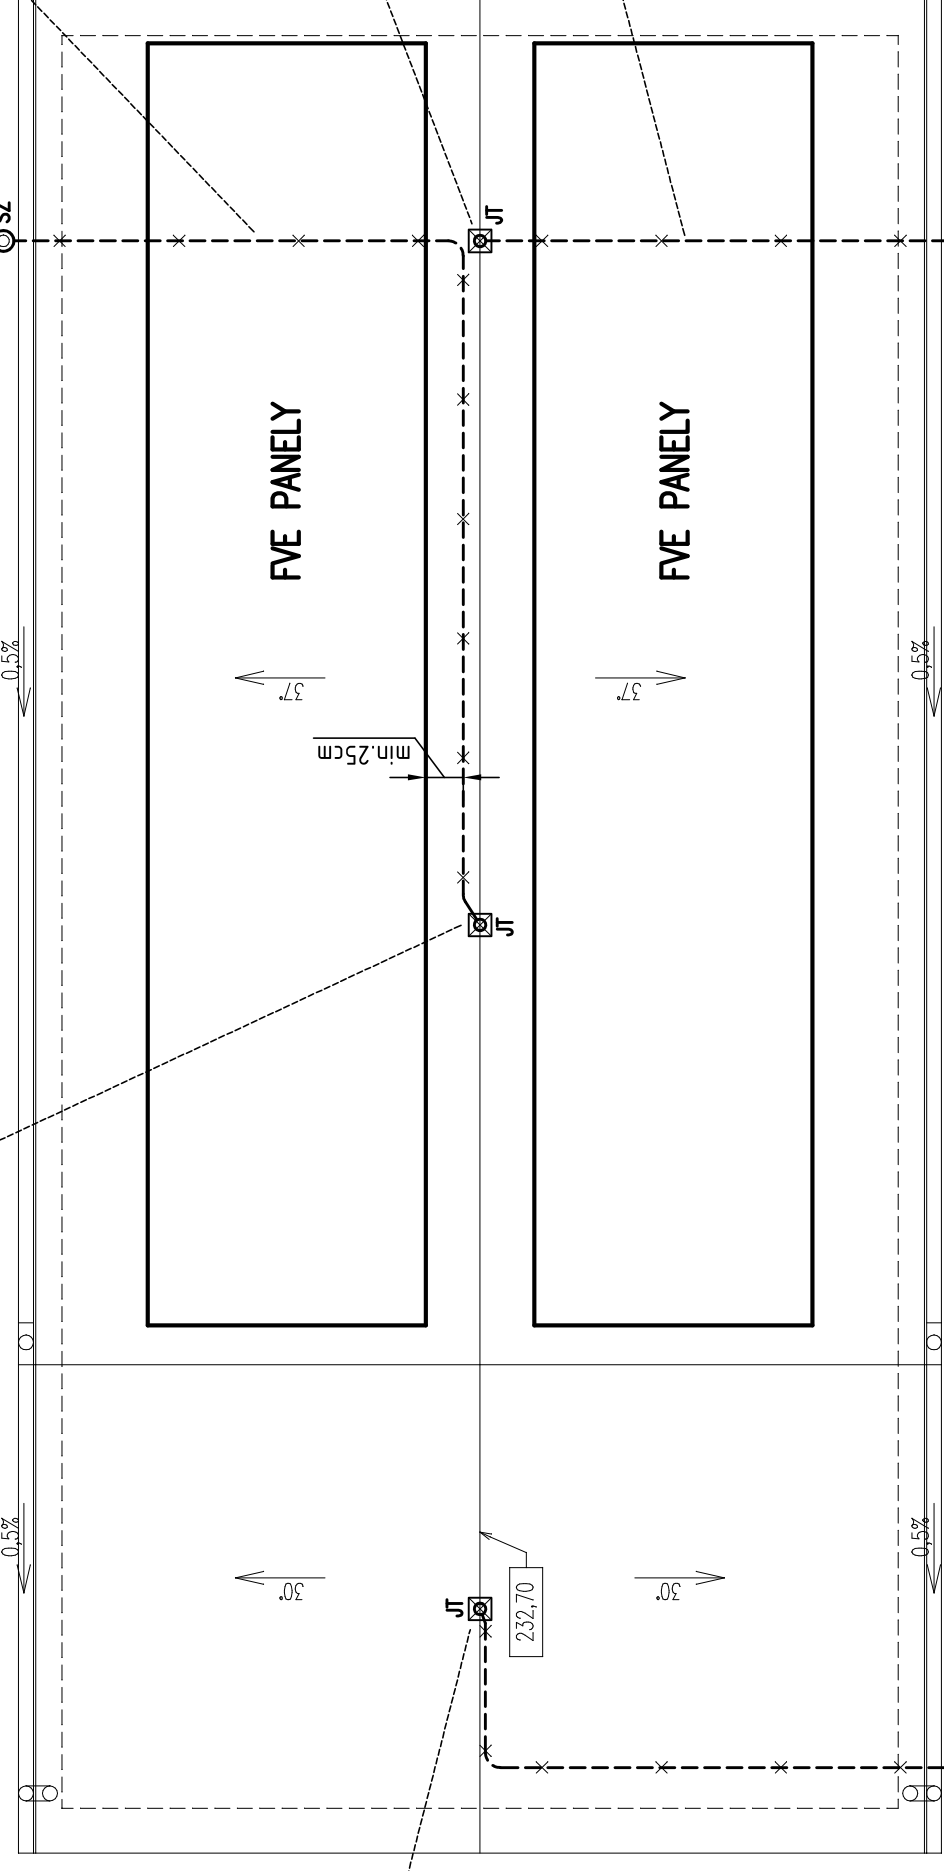

Vztažná délka		l = 8,4 m
Koeficient třídy ochrany LPS (II)		kl = 0,06
Koeficient materiálu (GFK tyč)		km = 0,7
Počet svodů		n = 1
Koeficient svodů		kc = 1
DOSTATEČNÁ VZDALENOST		s = 72 cm

Panely FVE lze klást nad vodě HVI s ohledem na jeho nepoškození !

Panely FVE lze klást nad vodě HVI s ohledem na jeho nepoškození !

POZNÁMKA:

INSTALACI IZOLOVANÉHO HROMOSVODU SMÍ PROVÁDĚT
POUZE ODBORNÁ CERTIFIKOVANÁ FIRMA

OZNAČENÍ SVODU: (X)


LEGENDA IZOLOVANÉHO HROMOSVODU:

- JT JIMACÍ TYČ NEREZ 1m + PODPÍRNÁ TRUBKA 2,88m + SADA PŘÍPOJNÝCH PRVKŮ PRO ULOŽENÍ DO TRUBKY
- HW VODIČ HW POWER DEHN (s <= 90cm vodičů)
- FZ DRÁT FeZn d10mm
- × D1 DRŽÁK HW VODIČE NA STŘECHU
- D2 DRŽÁK HW VODIČE NA STĚNU
- D3 DRŽÁK JIMACÍ TYČE MEZI STŘEŠNÍ KROKVĚ
- SSP SVORKA SPOJOVACÍ NEREZ zam-pásek-drát FeZn 10mm
- SZ LITINOVÁ ZEMNÍ KROVICE SE ZKŮŠEBNÍ SVORKOU
- ||--- ZP ZEMNÍ PÁSKA FeZn 30x4mm


LEGENDA SVODU:

- 01 HW VODIČ DEHN (HW)
- 02 DRŽÁK HW VODIČE NA STĚNU (D2)
- 03 LITINOVÁ ZEMNÍ KROVICE SE ZKŮŠEBNÍ SVORKOU (SZ)
- 04 DRÁT FeZn 10mm
- 05 SVORKA SPOJOVACÍ NEREZ zam-pásek-drát FeZn 10mm (SSP)
- 06 ZÁKLADOVÝ ZEMNÍČ FeZn 30x4mm (NOSTAGUO)
- 07 DRÁT FeZn 10mm – VÝVOD STAV ZEMNÍČE


DETAIL SVODU 1 A 2:

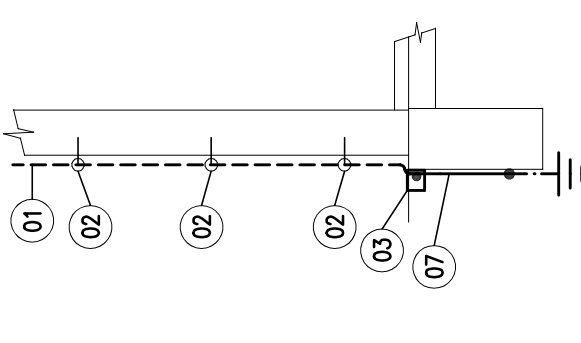

DETAIL SVODU 3:

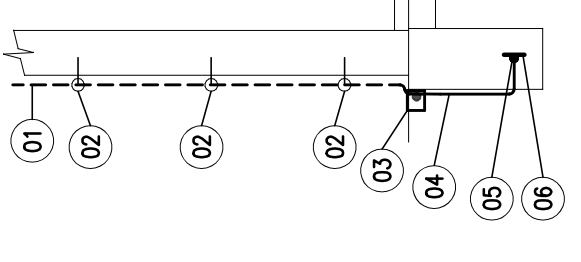

ZÁKLADOVÝ ZEMNÍČ (nákres):

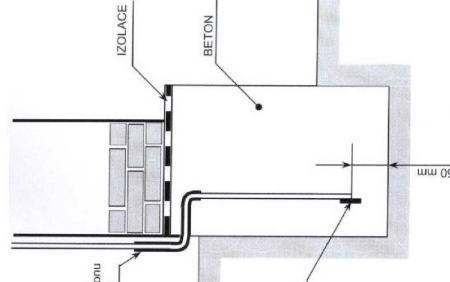

DUIS S.R.O. Projektové a inženýrské služby Středě 1546/21, 612 00 Brno E-mail: duis@duis.cz Web: www.duis.cz		DUIS S.R.O. Projektant: Ing. limon@duis.cz Ing. polacek@duis.cz		Techn. kontrola: Ing. limon@duis.cz Ing. polacek@duis.cz		Investor: VAK Znojmo		Formát: A1	
Výpracovník: Ing. polacek@duis.cz		Objednatel: VAK Znojmo		Datum: 06/2023		Stupeň: DPS		Měřítko: 1:50	
Autorka:		Číslo zakázky: 1276		Číslo listu: 1276		Číslo listu: 1276		Číslo listu: 1276	
Průběh:		HROMOSVOD		Číslo listu: 1276		Číslo listu: 1276		Číslo listu: 1276	