


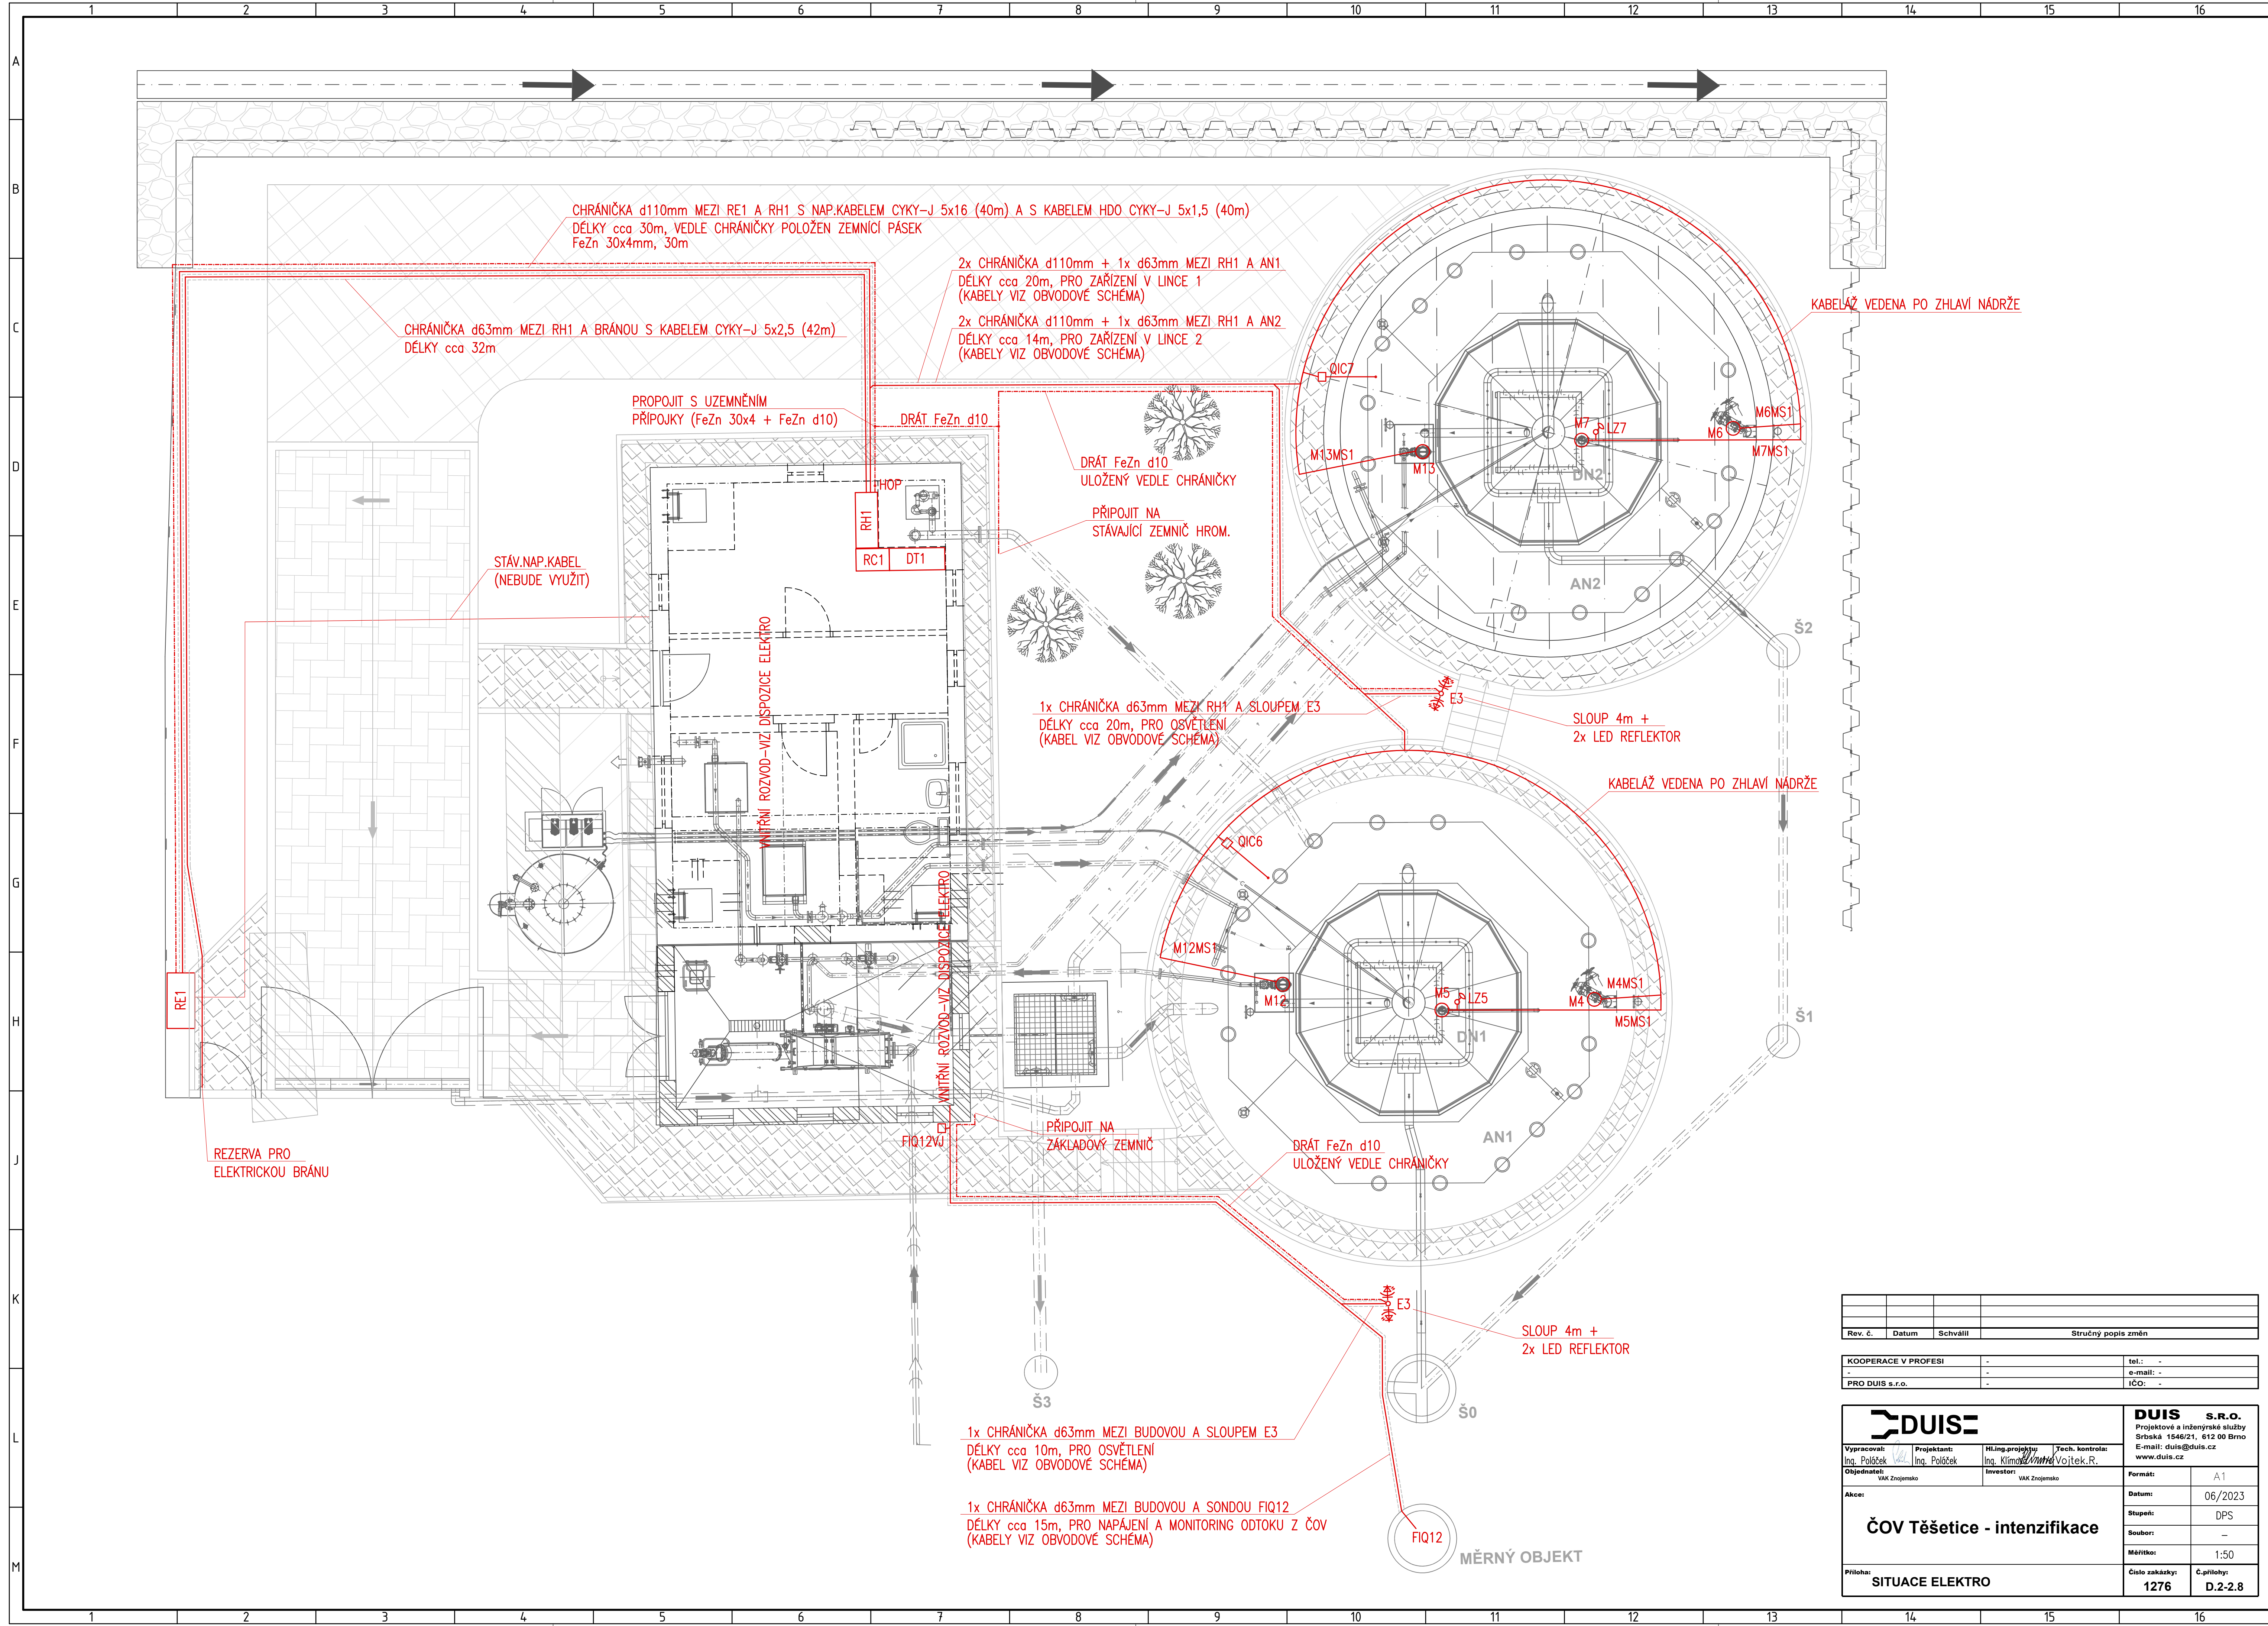

Rev. č.	Datum	Schválil	Stručný popis změn

KOOPERACE V PROFESI	-	tel.:	-
-	-	e-mail:	-
PRO DUIS s.r.o.	-	iČO:	-

DUIS S.R.O. Projektové a inženýrské služby Srbáská 1546/21, 612 00 Brno E-mail: duis@duis.cz www.duis.cz		Formát: A1	
Vypracoval: Ing. Poláček	Projektant: Ing. Poláček	Hilink-projekt: Ing. Klimo	Tech. kontrola: Ing. Voitek R.
Objednatel: VAK Znojensko	Investor: VAK Znojensko	Datum: 06/2023	Stupeň: DPS
Akce: ČOV Těšetice - intenzifikace		Soubor: -	Měřítko: 1:50
Příloha: SITUACE ELEKTRO		Číslo zakázky: 1276	Č.přílohy: D.2-2.8