



PŮDORYS 1.PP

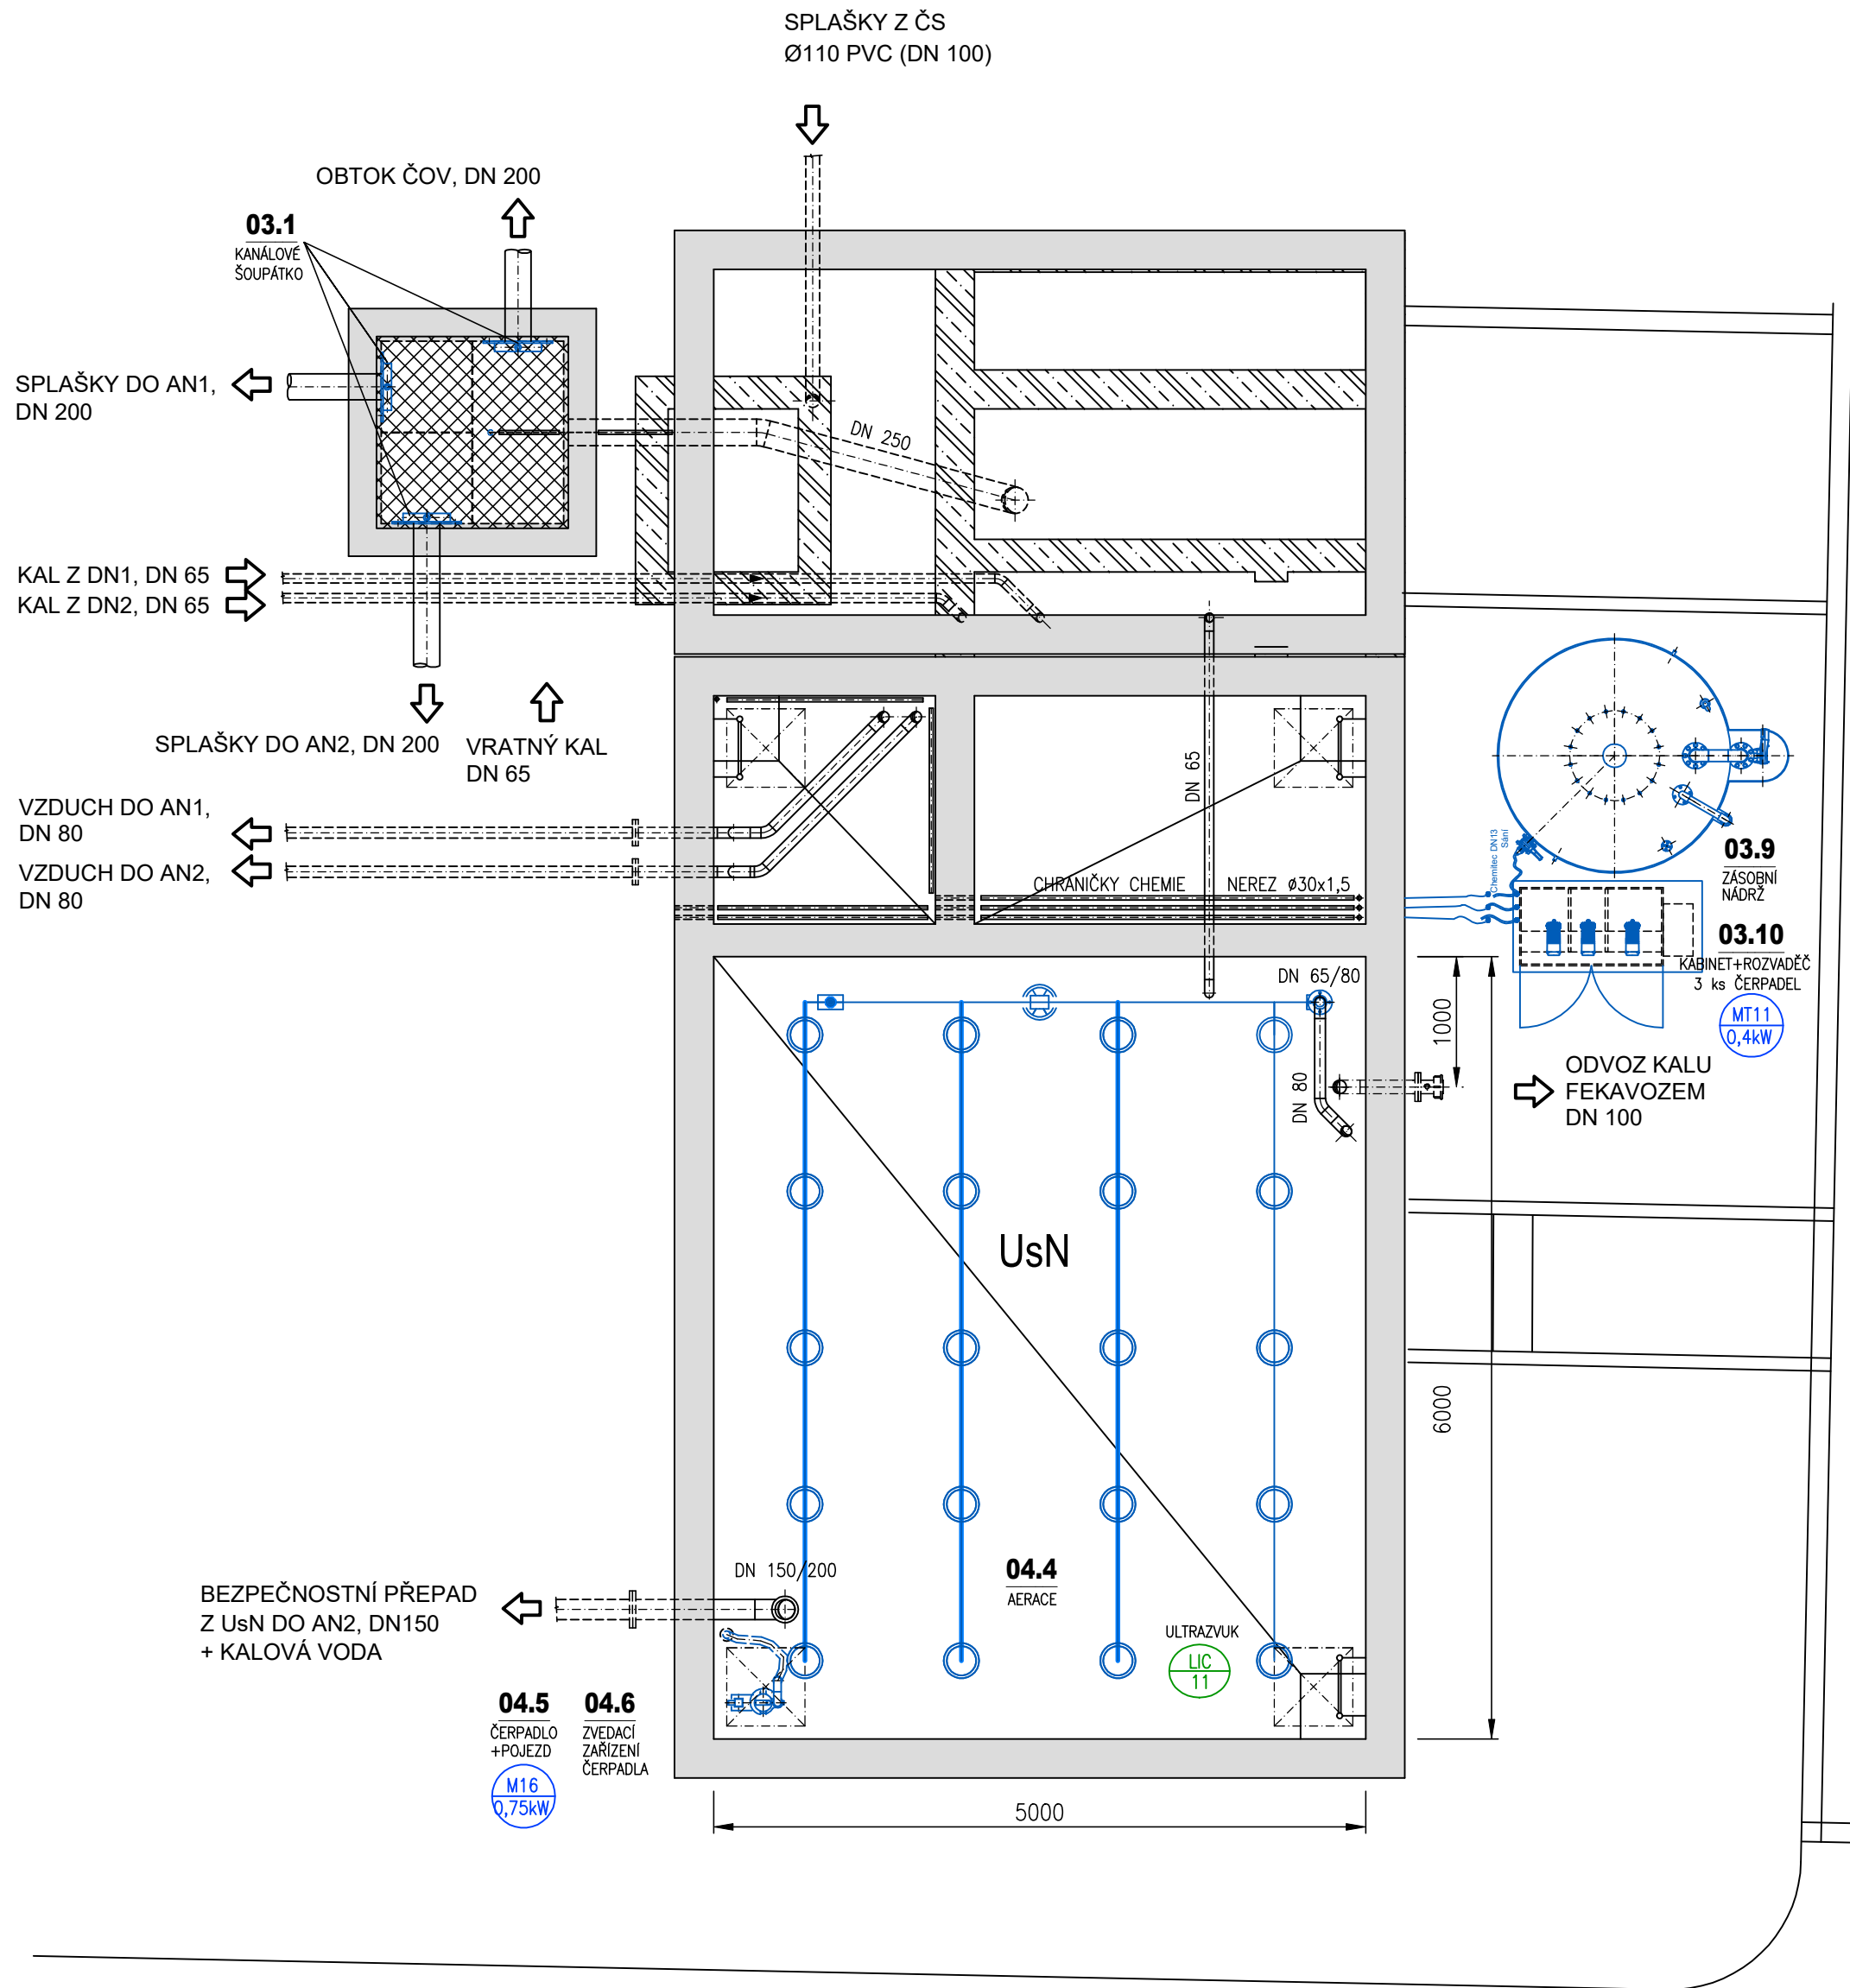

PŮDORYS 1.NP

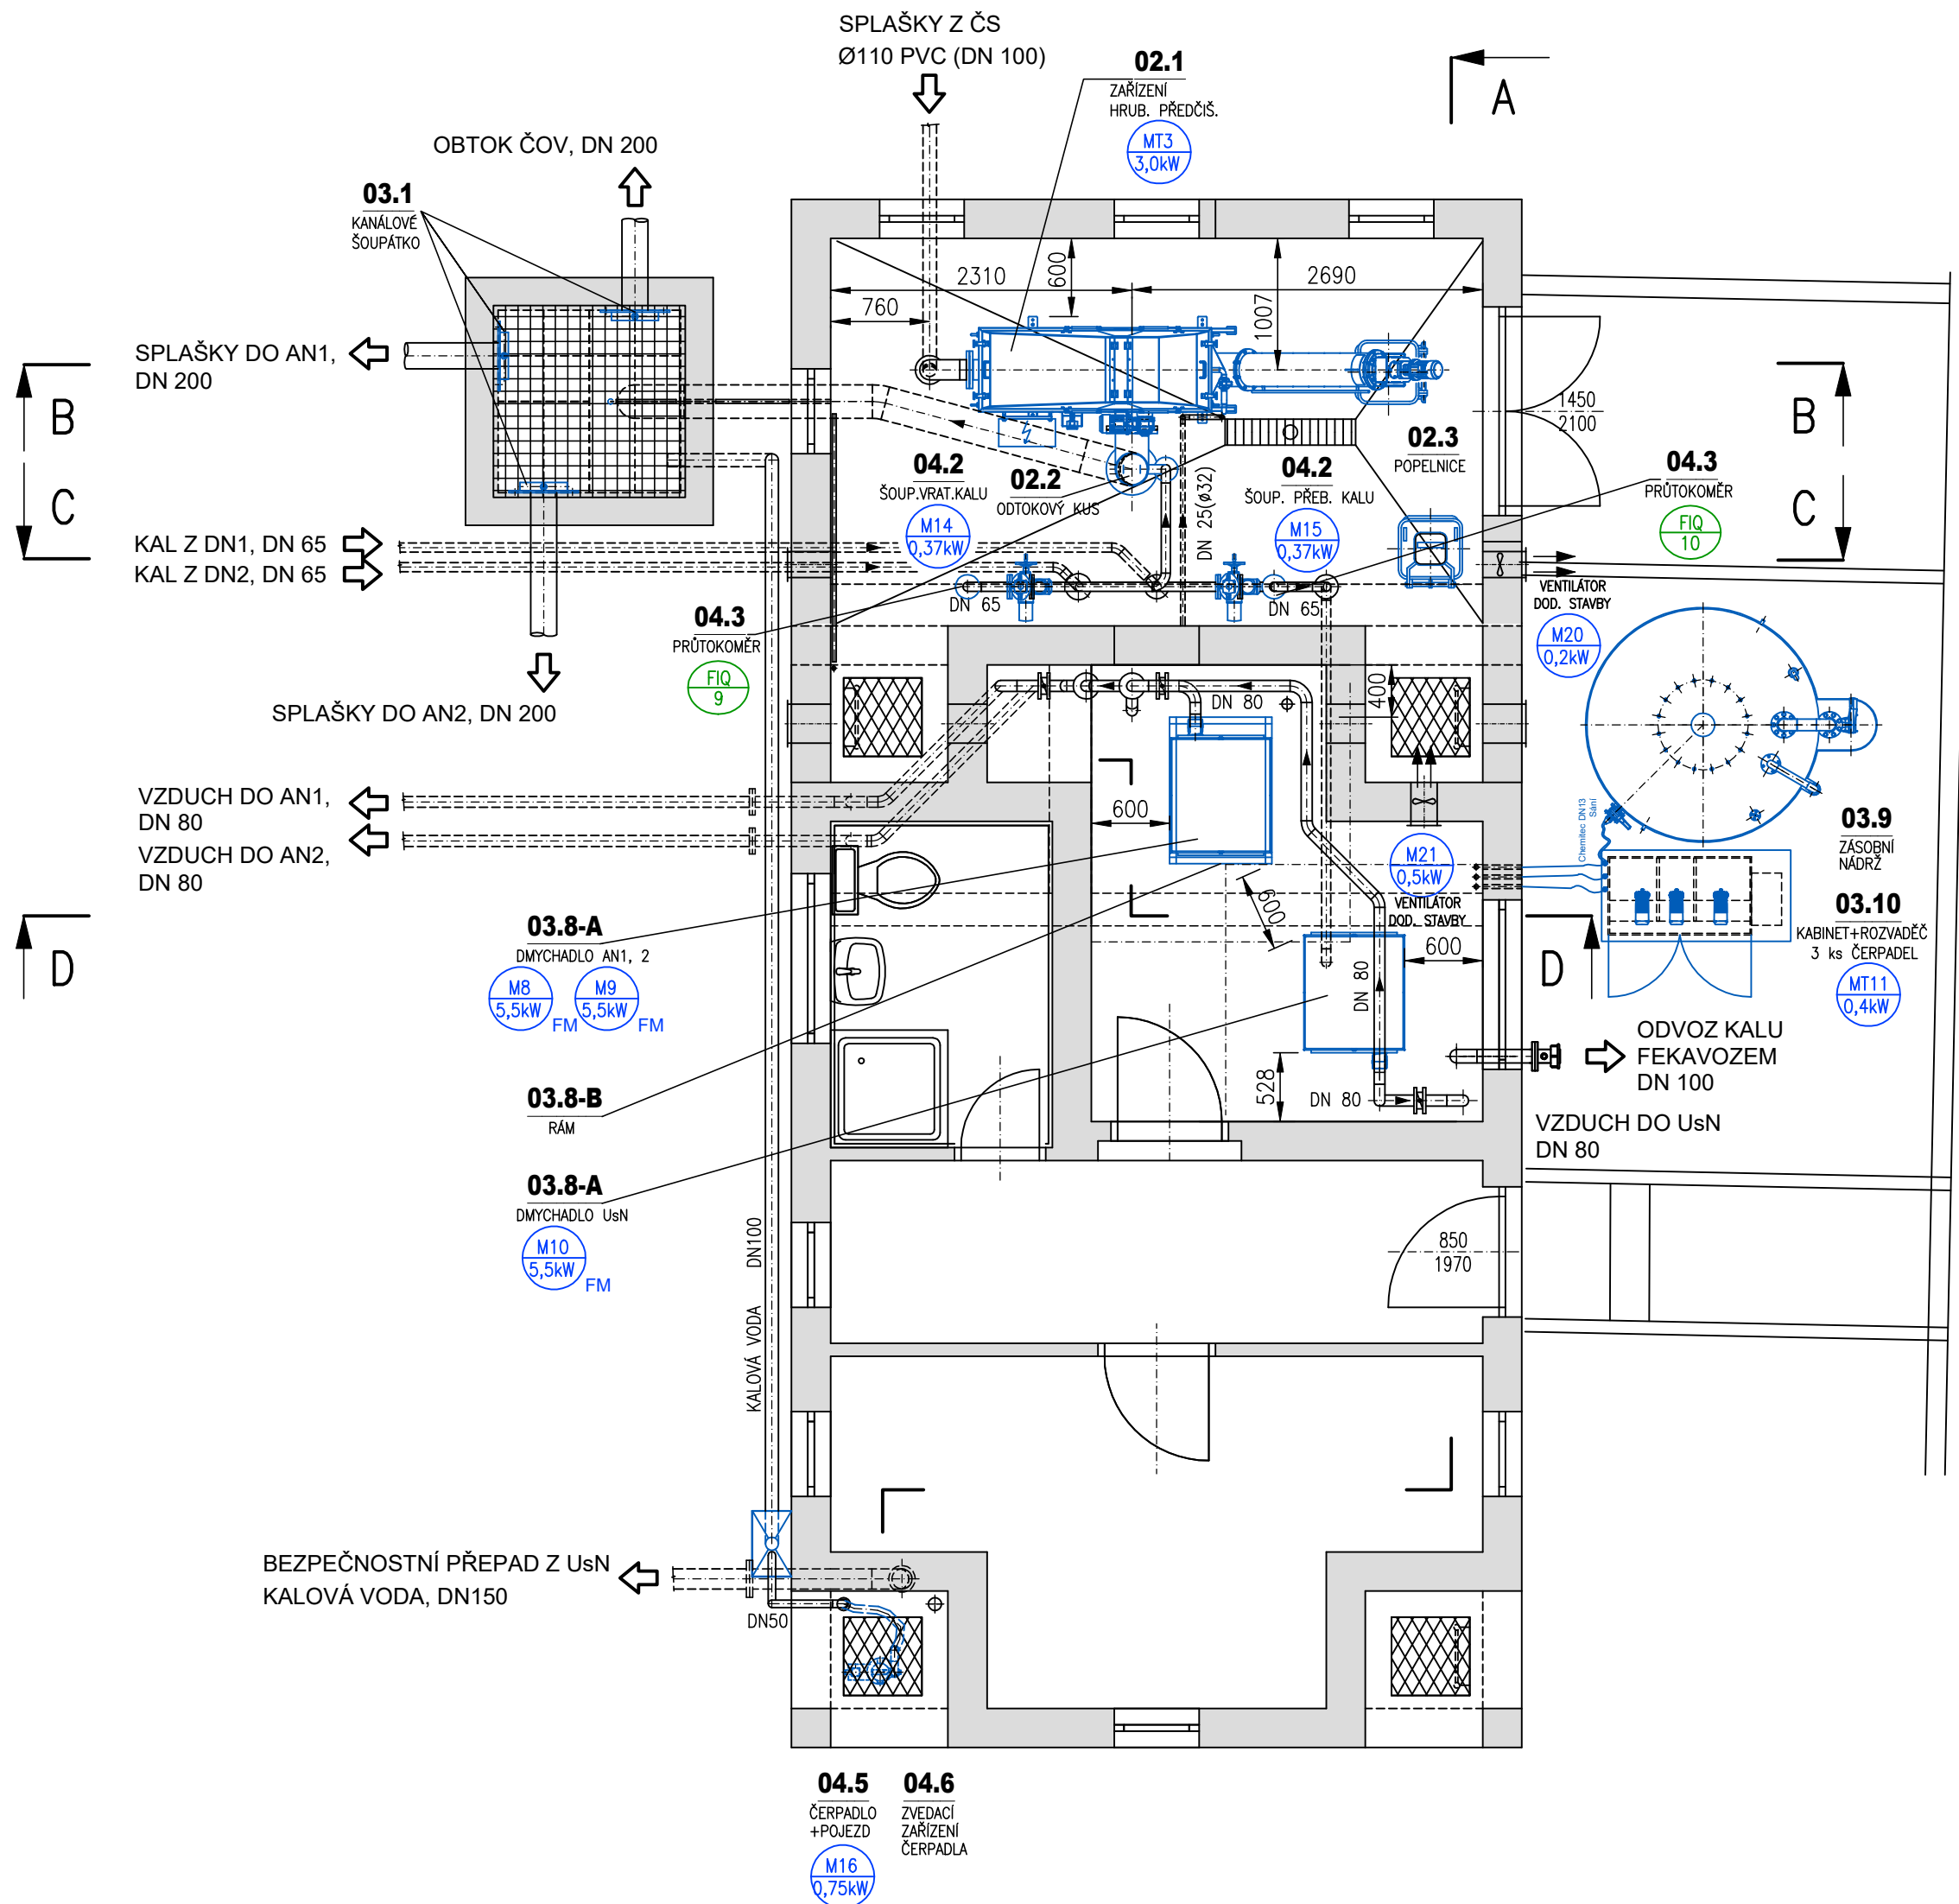

POZNÁMKY
- VEŠKERÉ PROSTUPY A JEJICH TĚSNĚNÍ JE SOUČÁSTÍ STAVEBNÍ ČÁSTI

- DOKUMENTACE STAVEBNÍCH OBJEKTŮ ČOV
- PS 01 - ČERPACÍ STANICE
 - PS 02 - HRUBÉ PŘEDČIŠTĚNÍ
 - PS 03 - BIOLOGICKÁ ČÁST
 - PS 04 - KALOVÉ HOSPODÁŘSTVÍ

Rev. č.	Datum	Schválil	Stručný popis změn
KOOPERACE V PROFESI			tel.: -
-	-	-	e-mail: -
PRO DUIS s.r.o.			IČO: -

DUIS		DUIS s.r.o. Projektové a inženýrské služby Srbská 1546/21, 612 00 Brno E-mail: duis@duis.cz www.duis.cz	
Vypracoval:	Projektant:	Hl.ing.projektu: Ing. Kimova	Tech. kontrola: Ing. Vach
Objednatel: VAK Znojemska	Investor: VAK Znojemska	Formát: 8 A4	
Akce:		Datum: 06/2023	Stupeň: DPS
ČOV Těšetice - intenzifikace		Soubor: -	Měřítko: 1:50
		Číslo zakázky: 1276	Č.přílohy: D.2.1.5
Příloha: PROVOZNÍ BUDOVA - PŮDPORYSY			