




Digitálně podepsal
Pavla Klímová
Datum: 2024.12.05
13:14:16 +01'00'

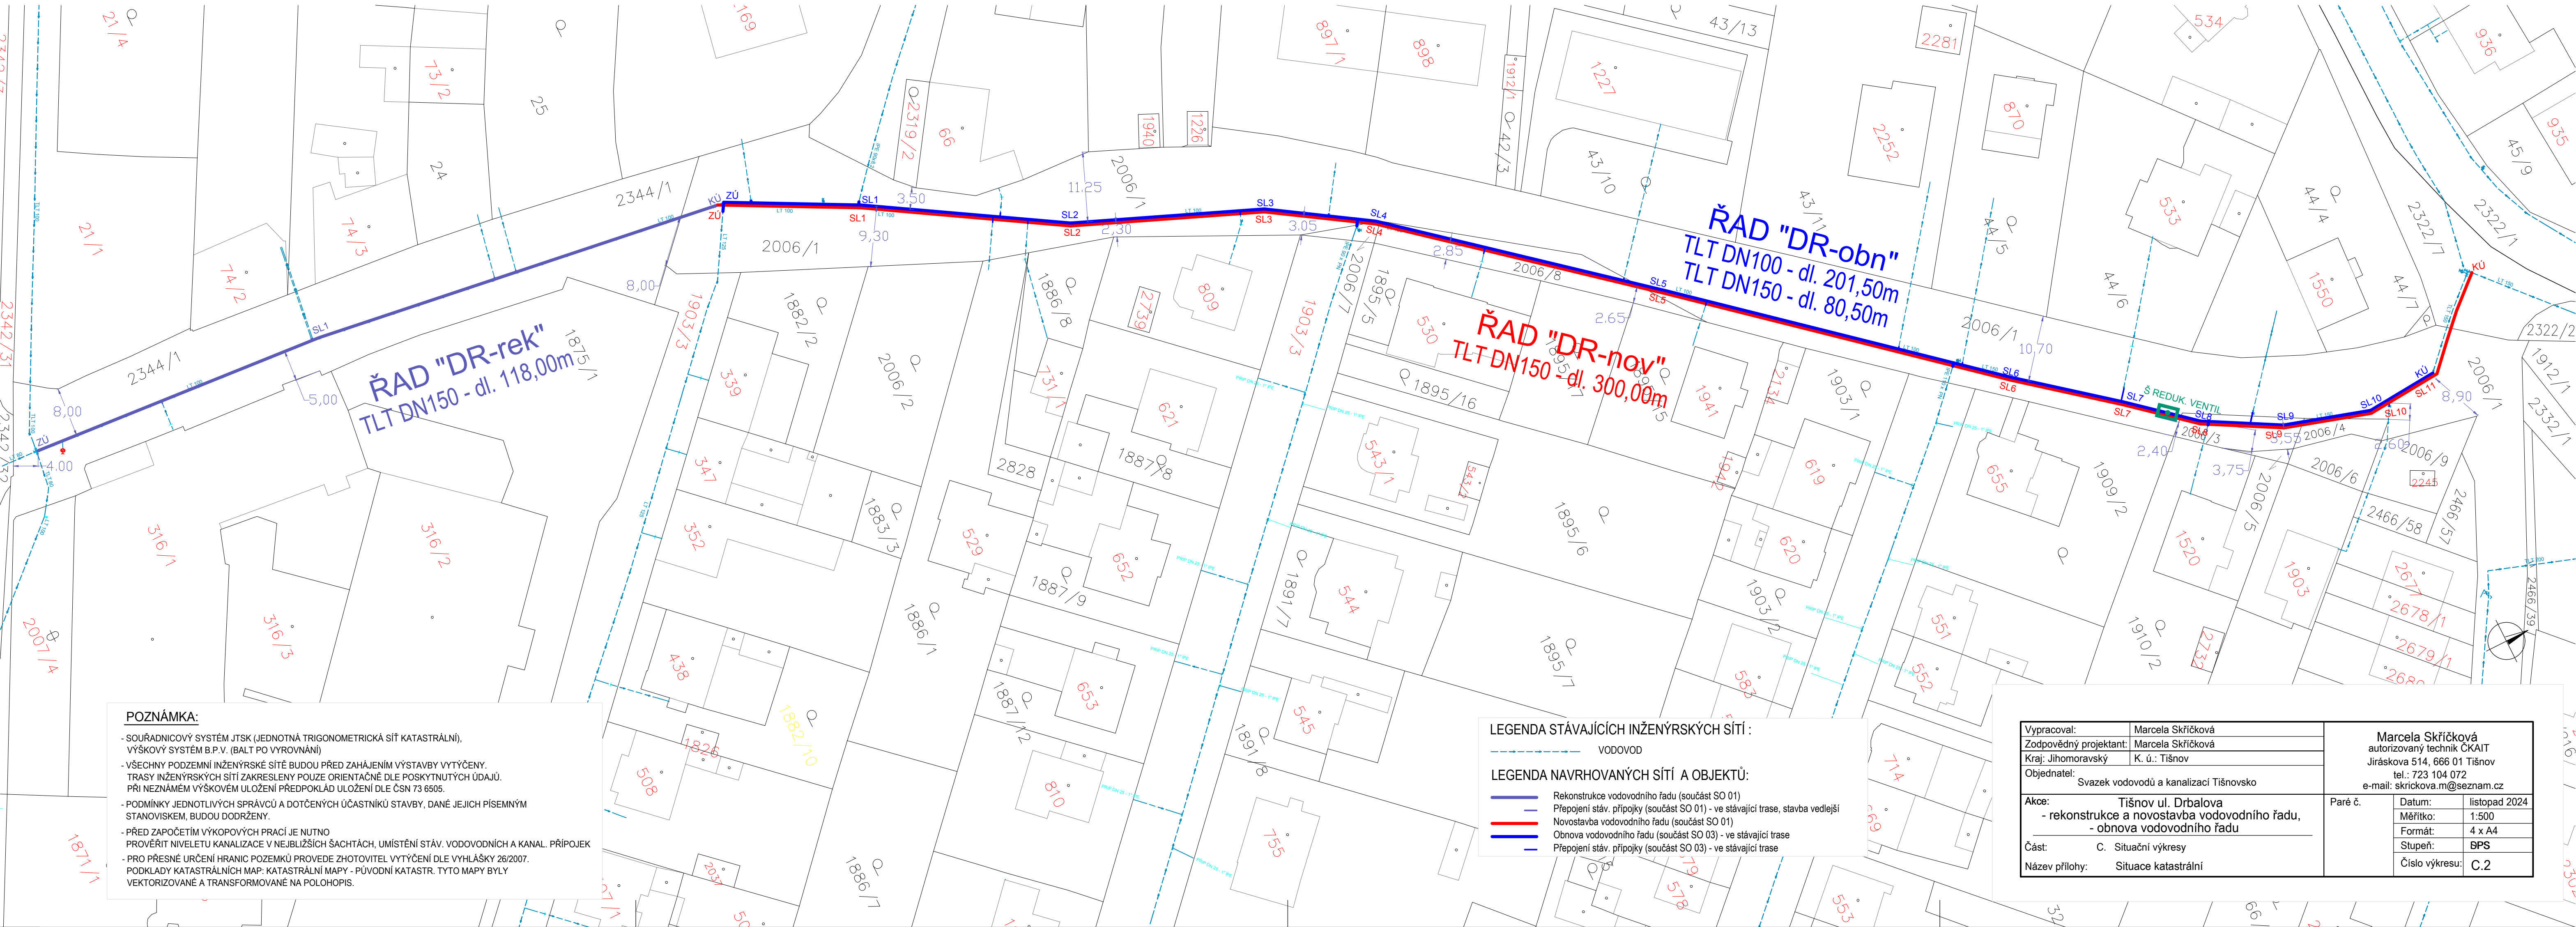

POZNÁMKA:

- SOUŘADNICOVÝ SYSTÉM JTSK (JEDNOTNÁ TRIGONOMETRICKÁ SÍŤ KATASTRÁLNÍ), VÝŠKOVÝ SYSTÉM B.P.V. (BALT PO VYROVNÁNÍ)
- VŠECHNY PODZEMNÍ INŽENÝRSKÉ SÍTĚ BUDOU PŘED ZAHÁJENÍM VÝSTAVBY VYTÝČENY. TRASY INŽENÝRSKÝCH SÍTÍ ZAKRESLENY POUZE ORIENTAČNĚ DLE POSKYTNUTÝCH ÚDAJŮ. PŘI NEZNÁMÉM VÝŠKOVÉM ULŐŽENÍ PŘEDPOKLAD ULŐŽENÍ DLE ČSN 73 6505.
- PODMÍNKY JEDNOTLIVÝCH SPRÁVCŮ A DOTČENÝCH ÚČASTNÍKŮ STAVBY, DANÉ JEJICH PÍSEMNÝM STANOVISKEM, BUDOU DODRŽENY.
- PŘED ZAPOČETÍM VÝKOPOVÝCH PRACÍ JE NUTNO PROVĚRIT NIVELETU KANALIZACE V NEJBLIŽŠÍCH ŠACHTÁCH, UMÍSTĚNÍ STÁV. VODOVODNÍCH A KANAL. PŘÍPOJEK
- PRO PŘESNÉ URČENÍ HRANIC POZEMKŮ PROVEDE ZHOTOVITEL VYTÝČENÍ DLE VÝHLÁŠKY 26/2007.
- PODKLADY KATASTRÁLNÍCH MAP - KATASTRÁLNÍ MAPY - PŮVODNÍ KATASTR. TYTO MAPY BYLY VEKTORIZOVANÉ A TRANSFORMOVANÉ NA POLOHOVIS.

LEGENDA STÁVAJÍCÍCH INŽENÝRSKÝCH SÍTÍ :

VODOVOD

LEGENDA NAVRHOVANÝCH SÍTÍ A OBJEKTŮ:

- Rekonstrukce vodovodního řadu (součást SO 01)
- Přepojení stáv. přípojky (součást SO 01) - ve stávající trase, stavba vedlejší
- Novostavba vodovodního řadu (součást SO 01)
- Obnova vodovodního řadu (součást SO 03) - ve stávající trase
- Přepojení stáv. přípojky (součást SO 03) - ve stávající trase

Vypracoval:	Marcela Skříčková	Marcela Skříčková autorizovaný technik ČKAIT Jiráskova 514, 666 01 Tišnov tel.: 723 104 072 e-mail: skrickova.m@seznam.cz	
Zodpovědný projektant:	Marcela Skříčková		
Kraj: Jihomoravský	K. ú.: Tišnov	Paré č.	
Objednatel:	Svazek vodovodů a kanalizací Tišnovsko		
Akce:	Tišnov ul. Drbalova - rekonstrukce a novostavba vodovodního řadu, - obnova vodovodního řadu	Datum: listopad 2024 Měřítko: 1:500 Formát: 4 x A4 Stupeň: BPS Číslo výkresu: C.2	
Část:	C. Situační výkresy		
Název přílohy:	Situace katastrální		