


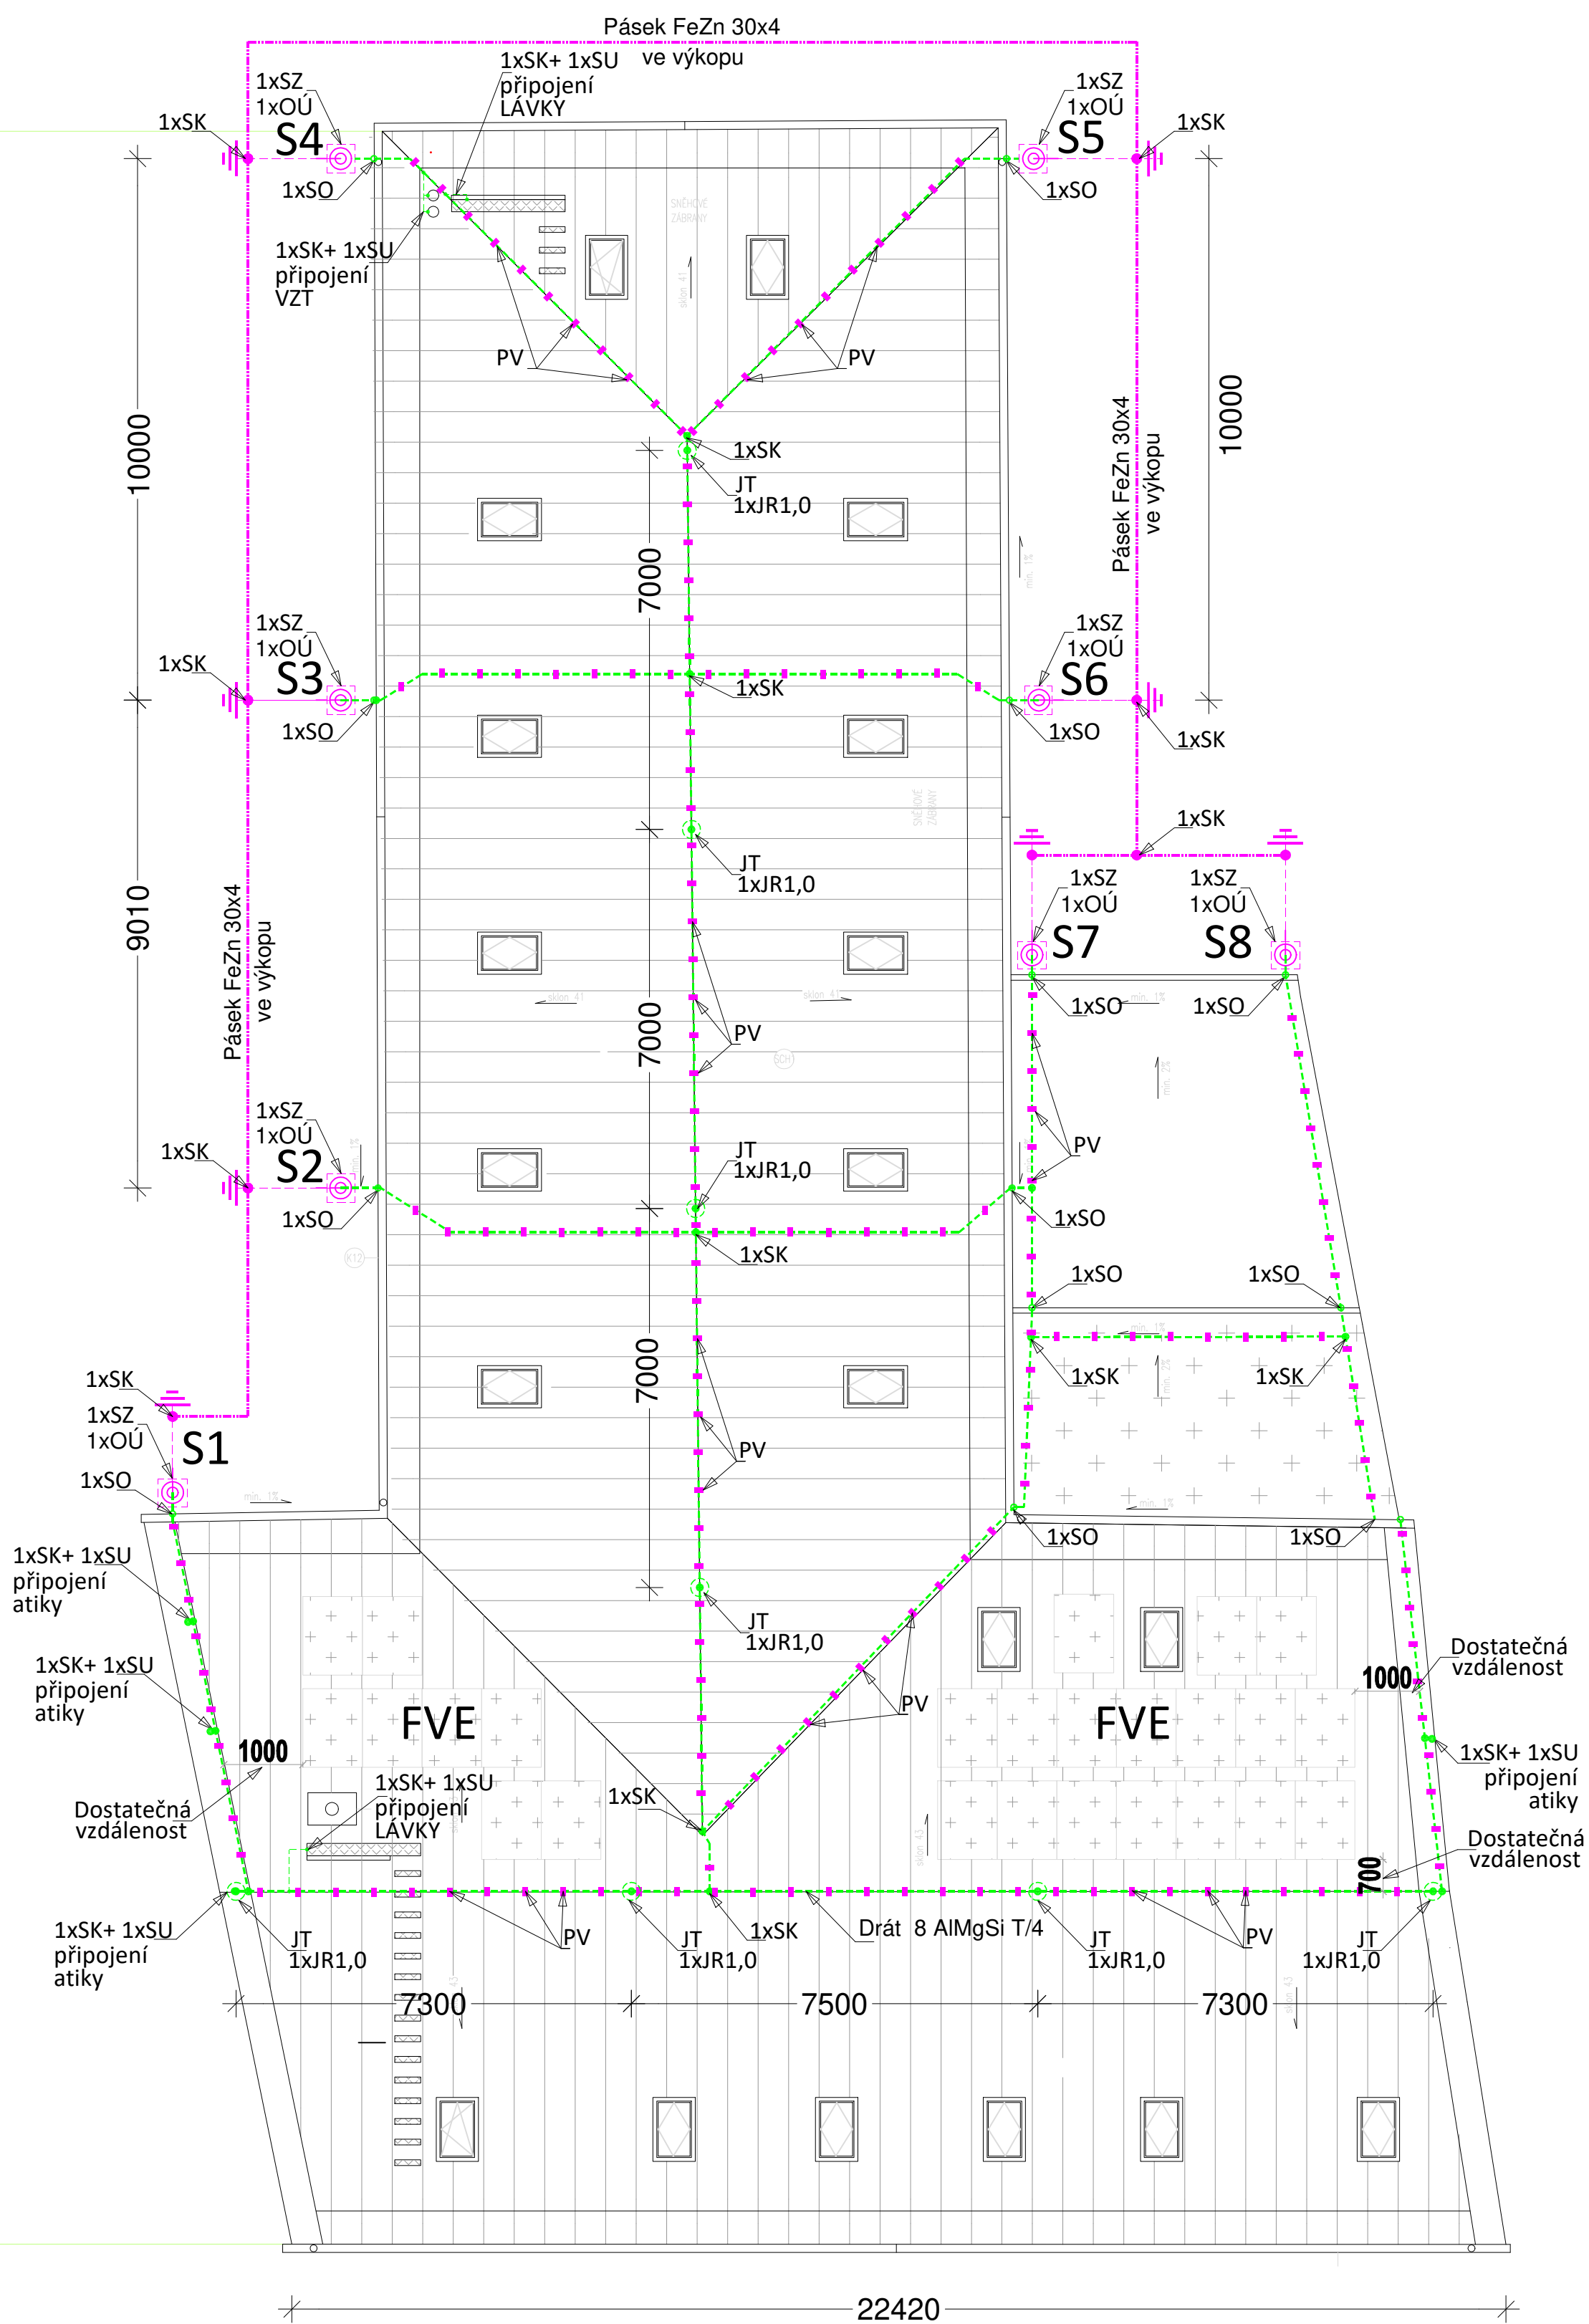

Třída LPS II ,
poloměr valivé koule = 30m
Rozteč svodů = 10m
Počet svodů = 12
Dostatečná vzdálenost S = 0,65 m

Antény a ostatní prvky na střeše musí být umístěny
minimálně v dostatečné vzdálenosti S=0,7 m od jímací
soustavy.
Zařízení budou chráněné oddálenou jímací tyčí .

LEGENDA :

S1,S2, Sx - Svod
SZ - Svorka zkušební
PV - Podpěra vedení
SO - Svorka okapová
SU - Svorka univerzální
SK - Svorka křížová
SJ - Svorka pro jímací tyč
JT - Jímací tyč 0,5 - 1,5 m
OJ - oddálený jímač 3,0 m
s izolační tyčí 70 cm

ZAKÁZKOVÉ ČÍSLO :	533/22	INVESTOR :	Město Třebenice Paříkovo nám. 1, 411 13 Třebenice	Ing. Tomáš Klášterka PROJEKTOVÁNÍ ELEKTRICKÝCH ZAŘÍZENÍ J.Seiferta 178, 276 01 MĚLNÍK e-mail: TOMAS@KLASTERKA.COM WWW.KLASTERKA.COM
DATUM :	07/2022	STAVBA :	Základní škola Třebenice, Paříkovo náměstí 133, Třebenice Stavební úpravy, snížení energetické náročnosti Parcela č. 236/1, 206, K.Ú. Třebenice [769606]	MĚŘÍTKO : 1:100 PÁŘE :
STUPEŇ PROJEKTU :	DPS	PROJEKTANT :	ing. Klášterka	FORMÁT : A2
KONTROLOVAL :	Dočekalová ČKAIT 0003148	H. I. P. :	ProRea CZ s.r.o. - Ing. Miroslav Matias Božený Jandlové 2132/3 , 143 00 Praha 4 ČKAIT 0014543	PŘÍLOHA : D1.4.2
VYPRACOVAL :	ing. Klášterka	NÁZEV :	D 1.4.2 Technika prostředí staveb - Silnoproudá elektrotechnika HROMOSVOD - SITUACE	ARCHIVNÍ ČÍSLO : 04 LIST :