


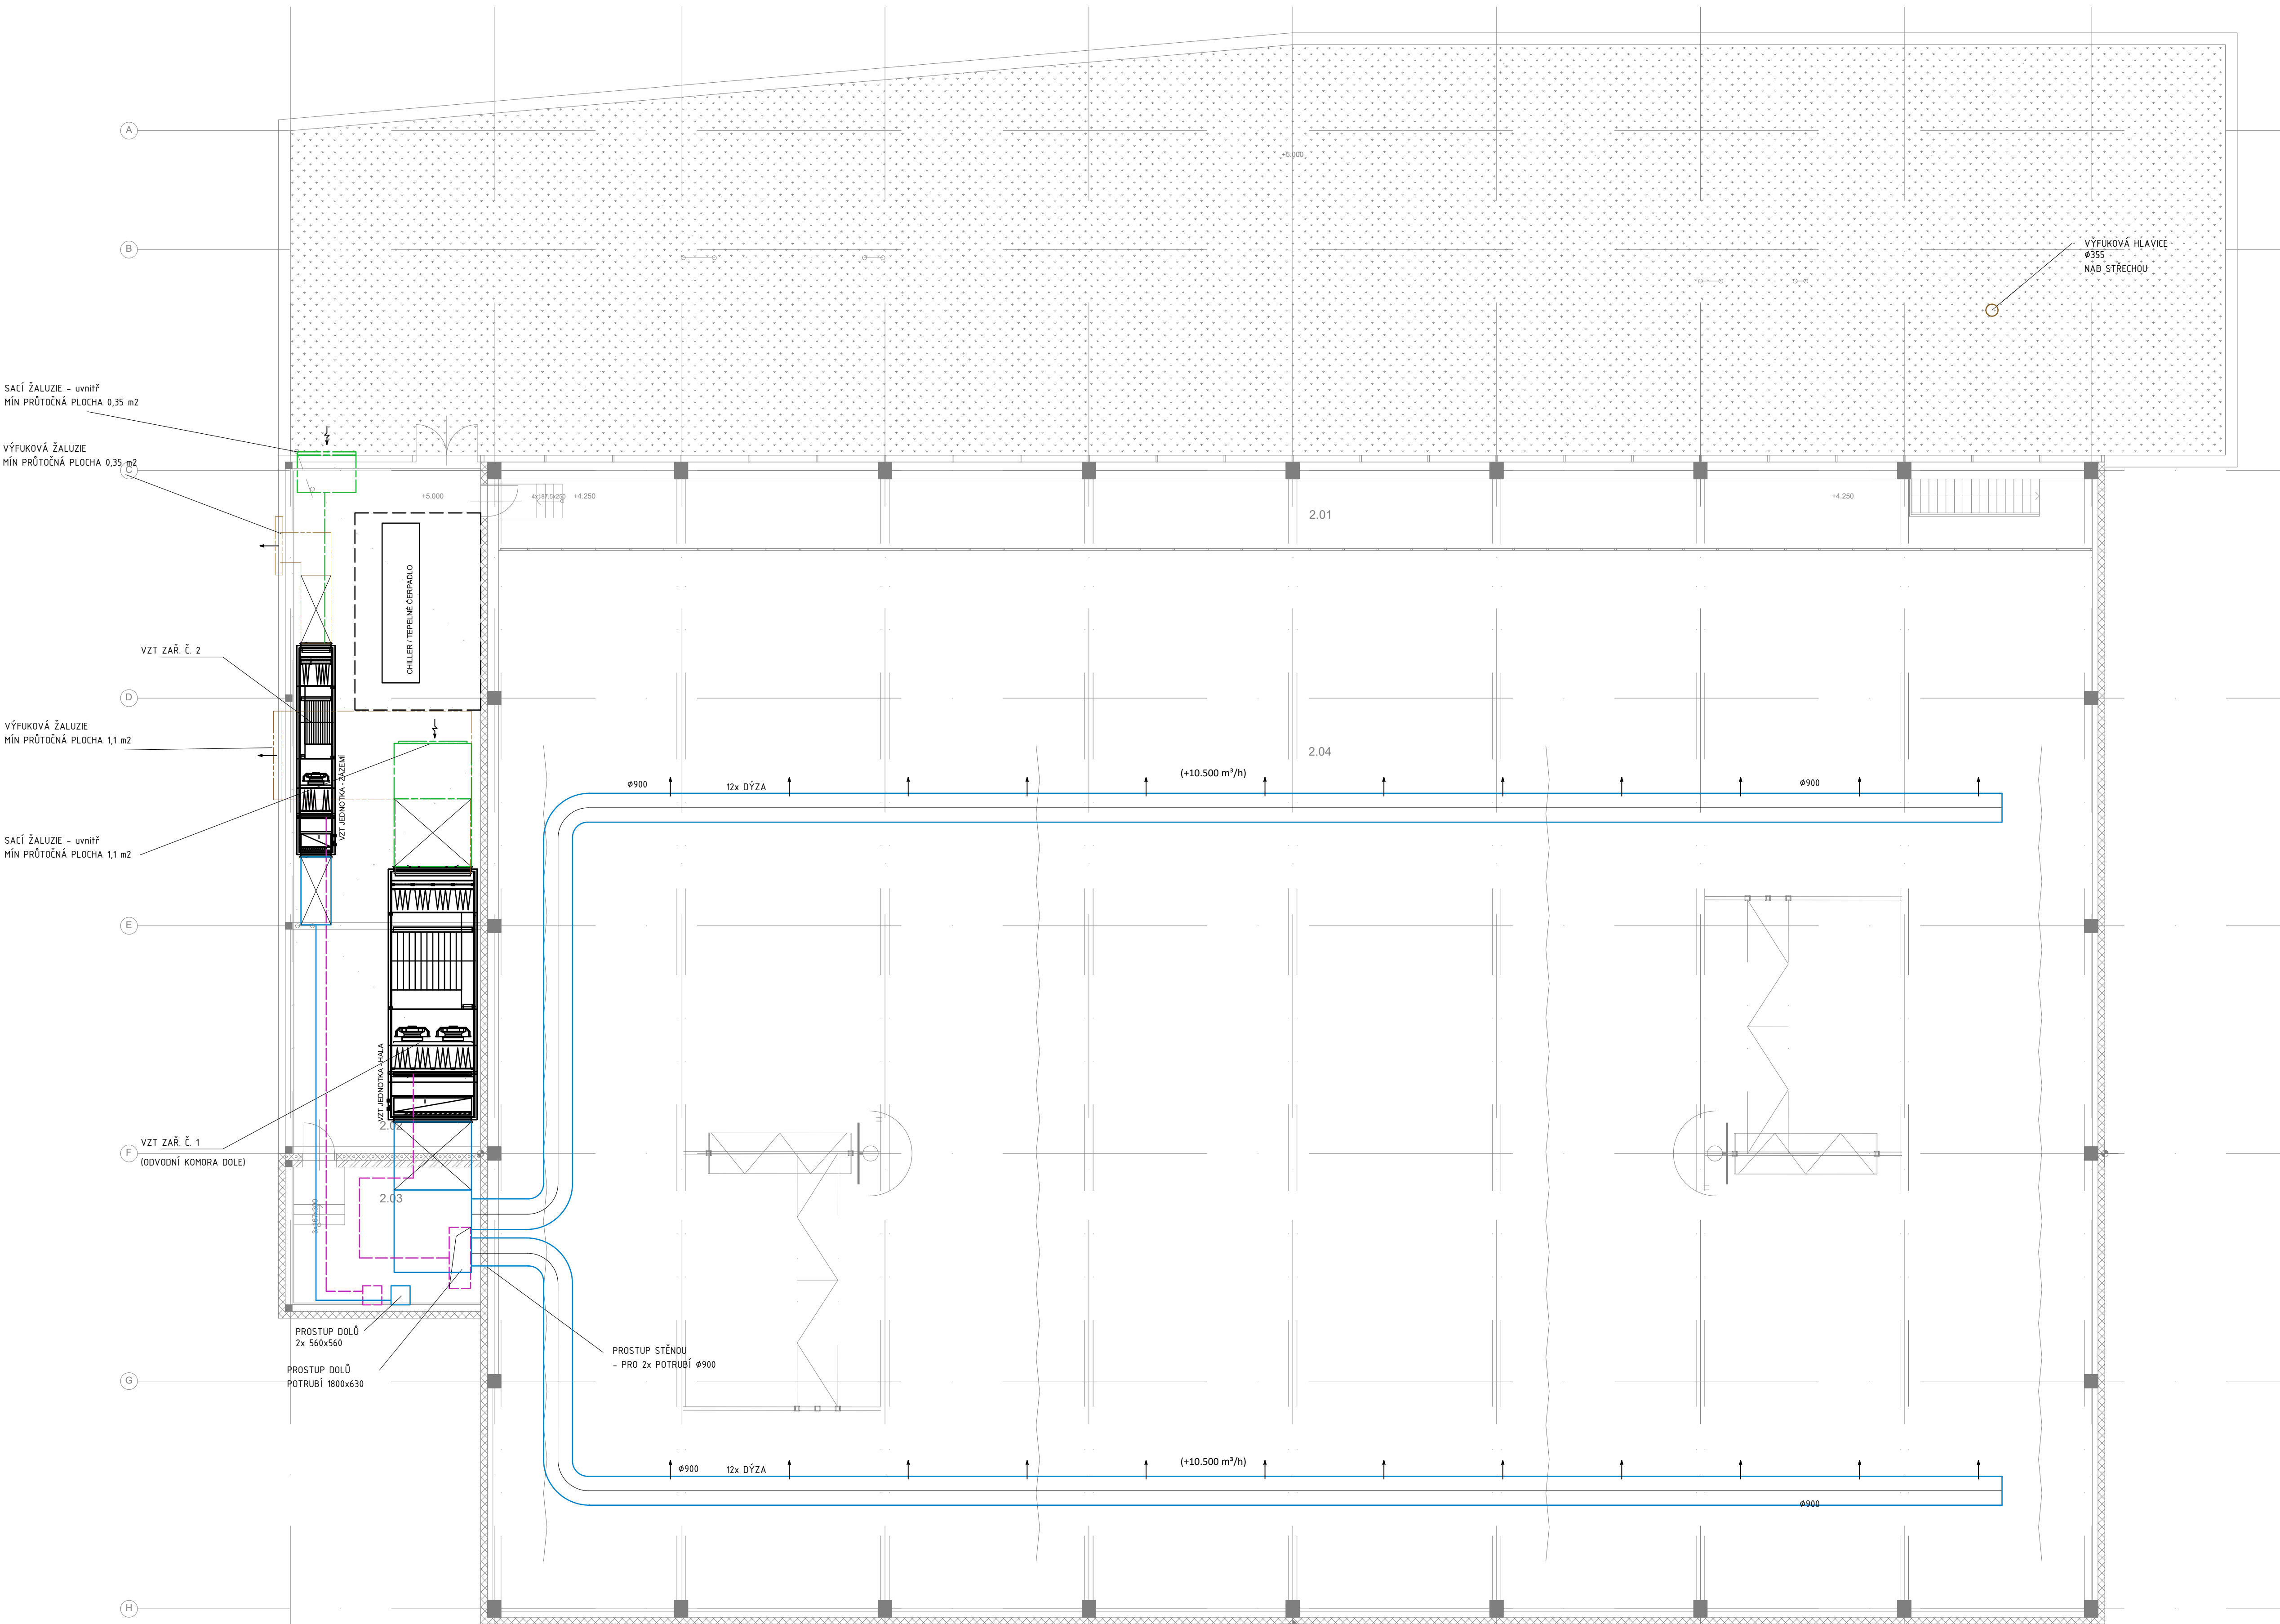

LEGENDA MÍSTNOSTÍ		
Č. M.	NÁZEV MÍSTNOSTI	PLOCHA m²
2.01	ODHOZ	95,8
2.02	OTEVŘENÝ PROSTOR TZB	114,2
2.03	ZASTŘEŠENÝ PROSTOR TZB	26,5
CELKEM		PLOCHA 210,0

LEGENDA :	
	POTRUBÍ - ČERSTVÝ VZDUCH
	POTRUBÍ - ODPADNÍ VZDUCH
	POTRUBÍ - PŘÍVODNÍ VZDUCH
	POTRUBÍ - ODVODNÍ VZDUCH
	POTRUBÍ POŽÁRNÍ - PŘÍVODNÍ VZDUCH
	POŽÁRNÍ IZOLACE
	NUCENÝ PŘÍVOD VZDUCHU
	NUCENÝ PŘÍVOD VZDUCHU
	PŘÍROZENÝ TRANSFER VZDUCHU
	TALÍŘOVÝ VENTIL
	STROPNÍ/STĚNOVÁ MŘÍŽKA
	FAN-COIL KAZETOVÝ SINGLE
	ODVODNÍ ANEMOSTAT
	PŘÍVODNÍ ANEMOSTAT ČTYŘHRANNÝ
	VENTILÁTOR
	TLUMIČ HLUKU
	POŽÁRNÍ Klapka

REVIZE (číslo, datum, popis)

č.	datum	popis

název a místo stavby
SPORTOVNÍ HALA VELKÉ MEZÍŘÍČÍ
katastrální území Velké Mezíříčí
parc. č. 3908/1, 3908/2, 3909, 3911/4, 3911/6 a 3911/7
stavebník
Město Velké Mezíříčí
Radnická 29/1, 594 13 Velké Mezíříčí
architekt a generální projektant
CUBOID ARCHITEKTI s.r.o.
Krohova 2595/43A, 160 00 Praha 6
Ing. arch. Aleš Papp
Ing. arch. Magda Pappová
Tel : +420 774 259 203
zodpovědný projektant
Ing. arch. Aleš Papp
č. autorizace A 0: 3034
ales.papp@cuboid.cz, +420 774 259 201
část:
VZT
zodpovědný projektant části
TK4G s.r.o.
Na Dlouhém lánu 30/12, Praha 6, 160 00
Ing. Tomáš Kostkan
vypracoval
Ing. Tomáš Kostkan
stupeň dokumentace
DOKUMENTACE PRO VYDÁNÍ SPOLEČNÉHO POVOLENÍ (ÚR+SP)

výkres
PŮDORYS 2NP
měřítko
1:100
datum
06/2024
Číslo výkresu
číslo paré
SHVM_DSR_D.1.4.2_102