



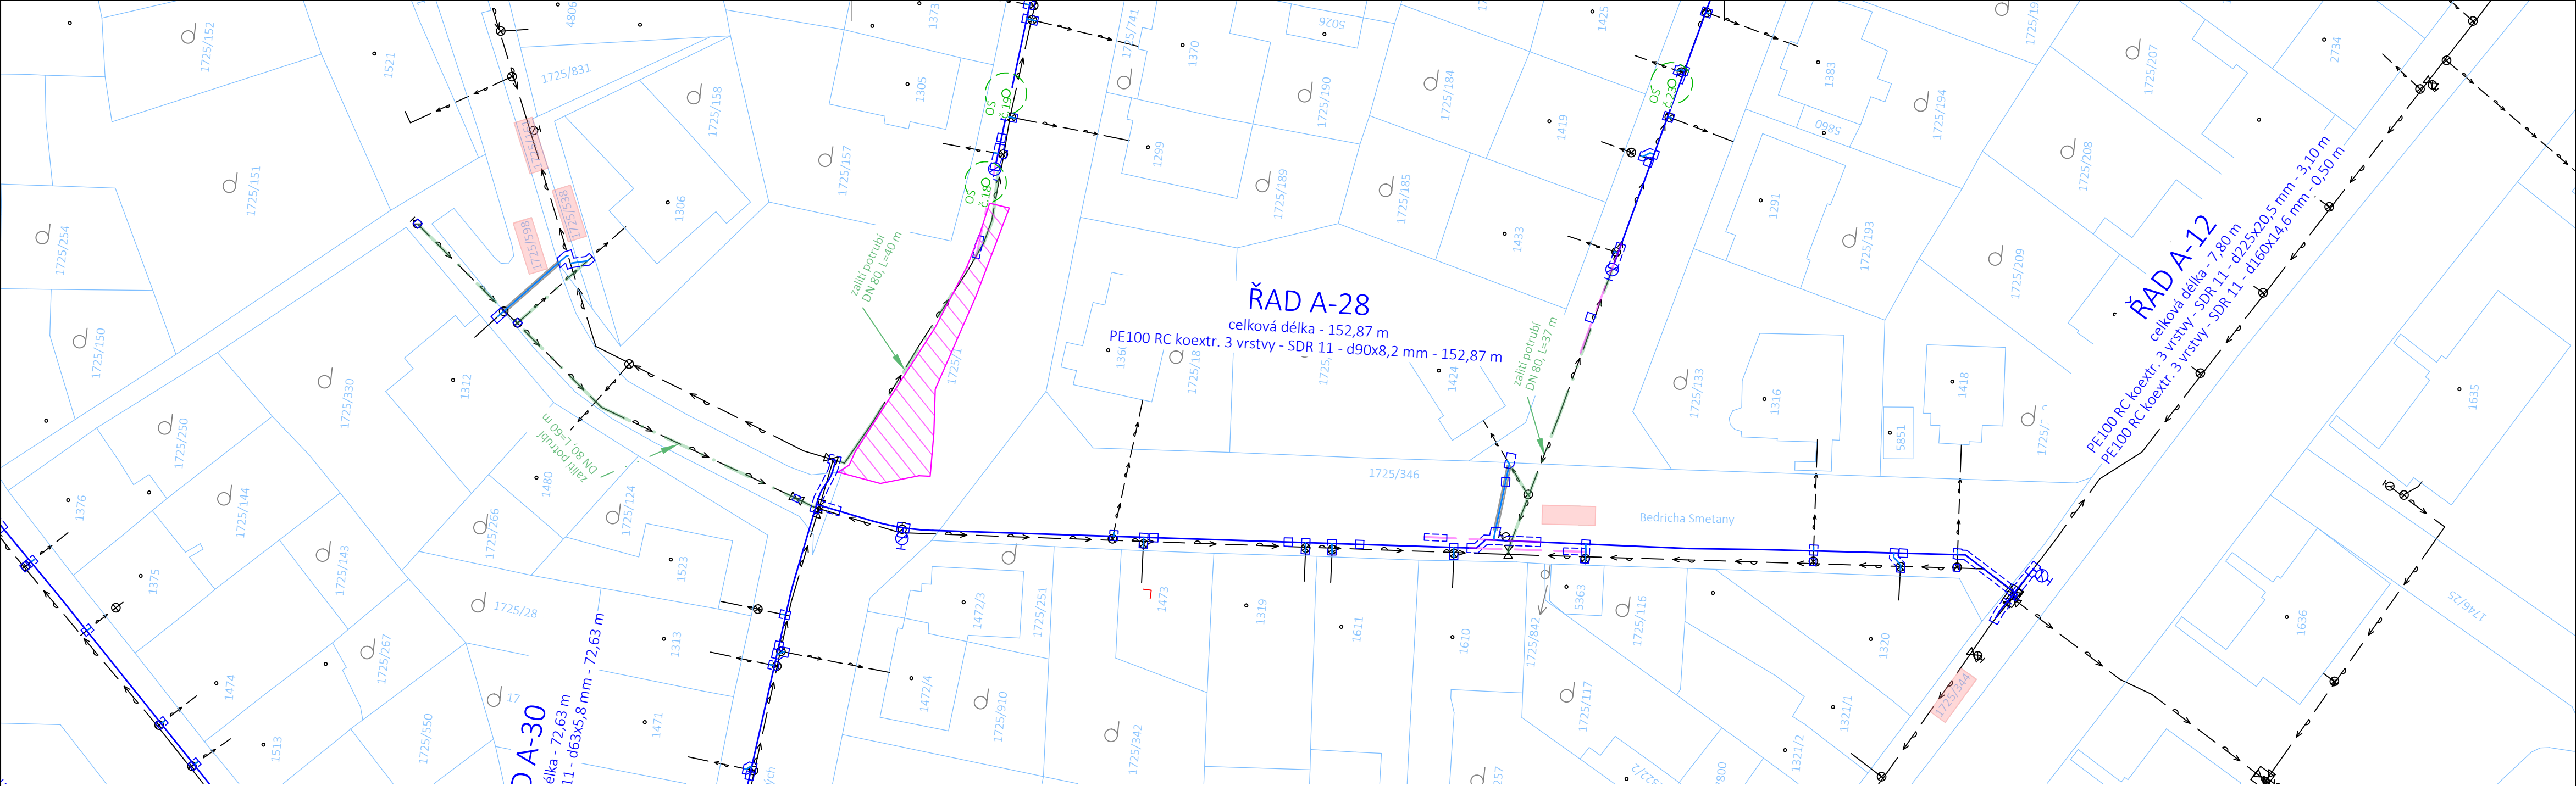


LEGENDA:

NAVRŽENÉ OBJEKTY:

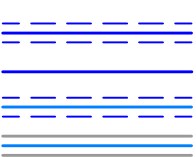

ØH1

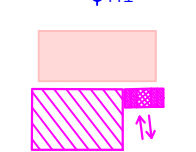

STÁVAJÍCÍ OBJEKTY:



SOUŘADNICOVÝ SYSTÉM:

VÝŠKOVÝ SYSTÉM:

S-JTSK

B. p. v.

POZNÁMKA:

Trasy stávajících inženýrských sítí jsou zakresleny na základě podkladů poskytnutých jejich správci. Zhotovitel stavby před zahájením stavby zajistí vytyčení všech inženýrských sítí v prostoru staveniště jejich správci. V případě nutnosti ověřit jejich polohu kopanými sondami.

vodovodní řád (otevřený výkop)

vodovodní řád (bezvýkopové uložení)

přepojení vodovodní přípojky (otevřený výkop)

přepojení vodovodní přípojky (bezvýkopově - chránička)

podzemní hydrant


pozemky dotčené stavbou

plochy nezbytné pro provedení stavby

(dočasné zábery ploch)

vodovod (SVK, a.s.)

KLAD SITUACÍ

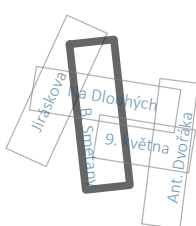

PARÉ Č.

NÁZEV STAVBY

Uherský Brod, rekonstrukce I. TP - ul. Na Dlouhých, 9. května, Bedřicha Smetany, Jiráskova

Dokumentace pro provádění stavby (DPS)

OBJEDNATEL
Slovácké vodárny a kanalizace, a.s.
Za Olšávkou 290, Sady
686 01 Uherské Hradiště
IČO: 49453866

MÍSTO STAVBY

Uherský Brod, lokalita Svat. Čecha

VYPRACOVAL

Ing. Tomáš Sucháček, Ph.D.

ODPOVĚDNÝ PROJEKTANT

Ing. Tomáš Sucháček, Ph.D.

STAVEBNÍ OBJEKT

-

NÁZEV VÝKRESU

Situace stavby v mapě katastru nemovitostí - část 2

ZHOTOVITEL
AquaSmart Solutions s.r.o.
Československé armády 1137
766 01 Valašské Klobouky
IČO: 09905260
info@aquasmart.cz
www.aquasmart.cz



ČÍSLO ZAKÁZKY

2025-09

DATUM

leden 2026

FORMÁT

3xA4

MĚŘÍTKO

1:500

ČÍSLO VÝKRESU

C.2.2