



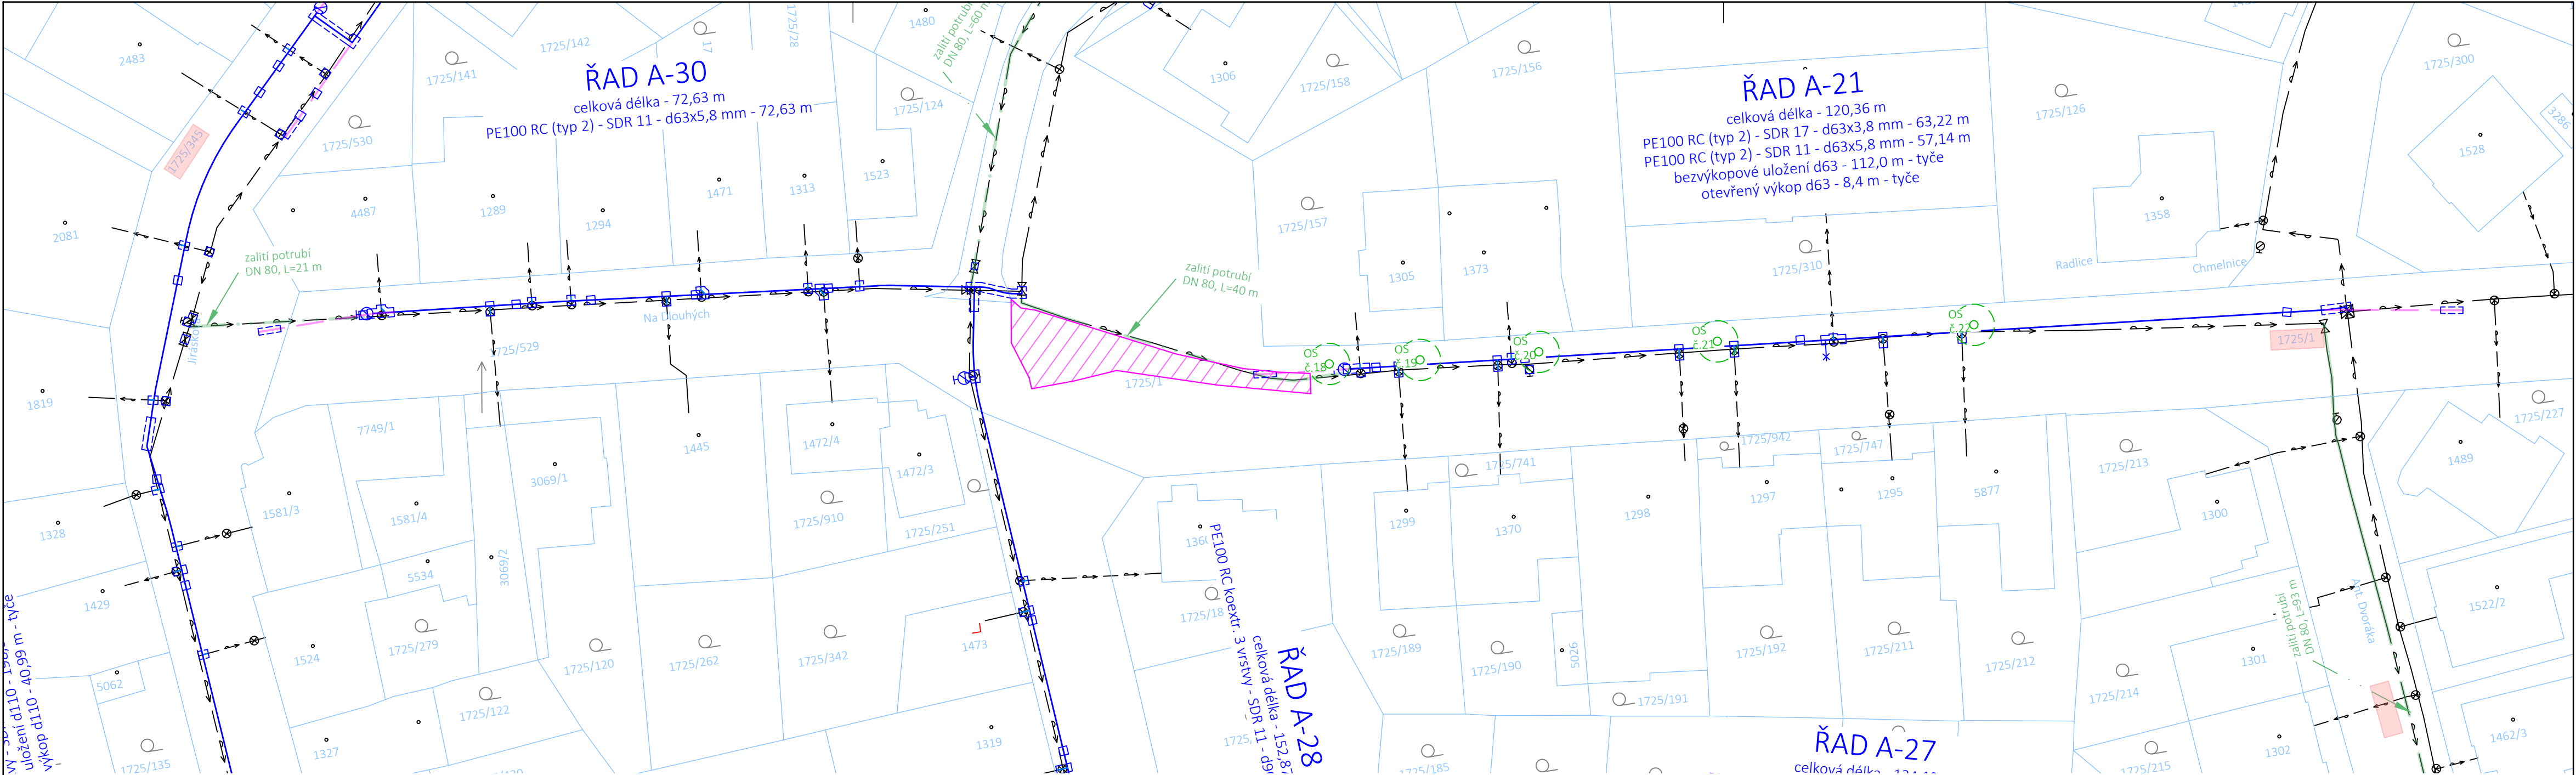


LEGENDA:


NAVRŽENÉ OBJEKTY:

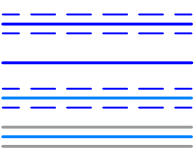

Ø H1

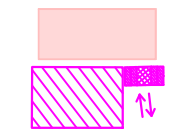

STÁVAJÍCÍ OBJEKTY:

 

SOUŘADNICOVÝ SYSTÉM:

VÝŠKOVÝ SYSTÉM:


- vodovodní řad (otevřený výkop)
- vodovodní řad (bezvýkopové uložení)
- přepojení vodovodní přípojky (otevřený výkop)
- přepojení vodovodní přípojky (bezvýkopové - chránička)
- podzemní hydrant

pozemky dotčené stavbou

plochy nezbytné pro provedení stavby
(dočasné zábory ploch)

vodovod (SVK, a.s.)

KLAD SITUACÍ

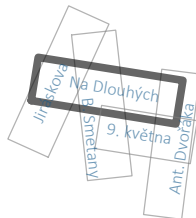

PARÉ Č.

NÁZEV STAVBY

Uherský Brod, rekonstrukce I. TP - ul. Na Dlouhých, 9.
května, Bedřicha Smetany, Jiráskova

Dokumentace pro provádění stavby (DPS)

OBJEDNATEL
Slovácké vodárny a kanalizace, a.s.
Za Olšávkou 290, Sady
686 01 Uherské Hradiště
IČO: 49453866

MÍSTO STAVBY
Uherský Brod, lokalita Svat. Čecha
VYPRACOVAL
Ing. Tomáš Sucháček, Ph.D.
ODPOVĚDNÝ PROJEKTANT
Ing. Tomáš Sucháček, Ph.D.
STAVEBNÍ OBJEKT
-

NÁZEV VÝKRESU
Situace stavby v mapě katastru nemovitostí - část 4

ZHOTOVITEL
AquaSmart Solutions s.r.o.
Československé armády 1137
766 01 Valašské Klobouky
IČO: 09905260
info@aquasmart.cz
www.aquasmart.cz



ČÍSLO ZAKÁZKY
2025-09

DATUM
leden 2026

FORMÁT
3xA4

MĚŘÍTKO
1:500

ČÍSLO VÝKRESU
C.2.4

POZNÁMKA:

Trasy stávajících inženýrských sítí jsou zakresleny na základě podkladů poskytnutých jejich správci. Zhotovitel stavby před zahájením stavby zajistí vytyčení všech inženýrských sítí v prostoru staveniště jejich správci. V případě nutnosti ověřit jejich polohu kopanými sondami.