


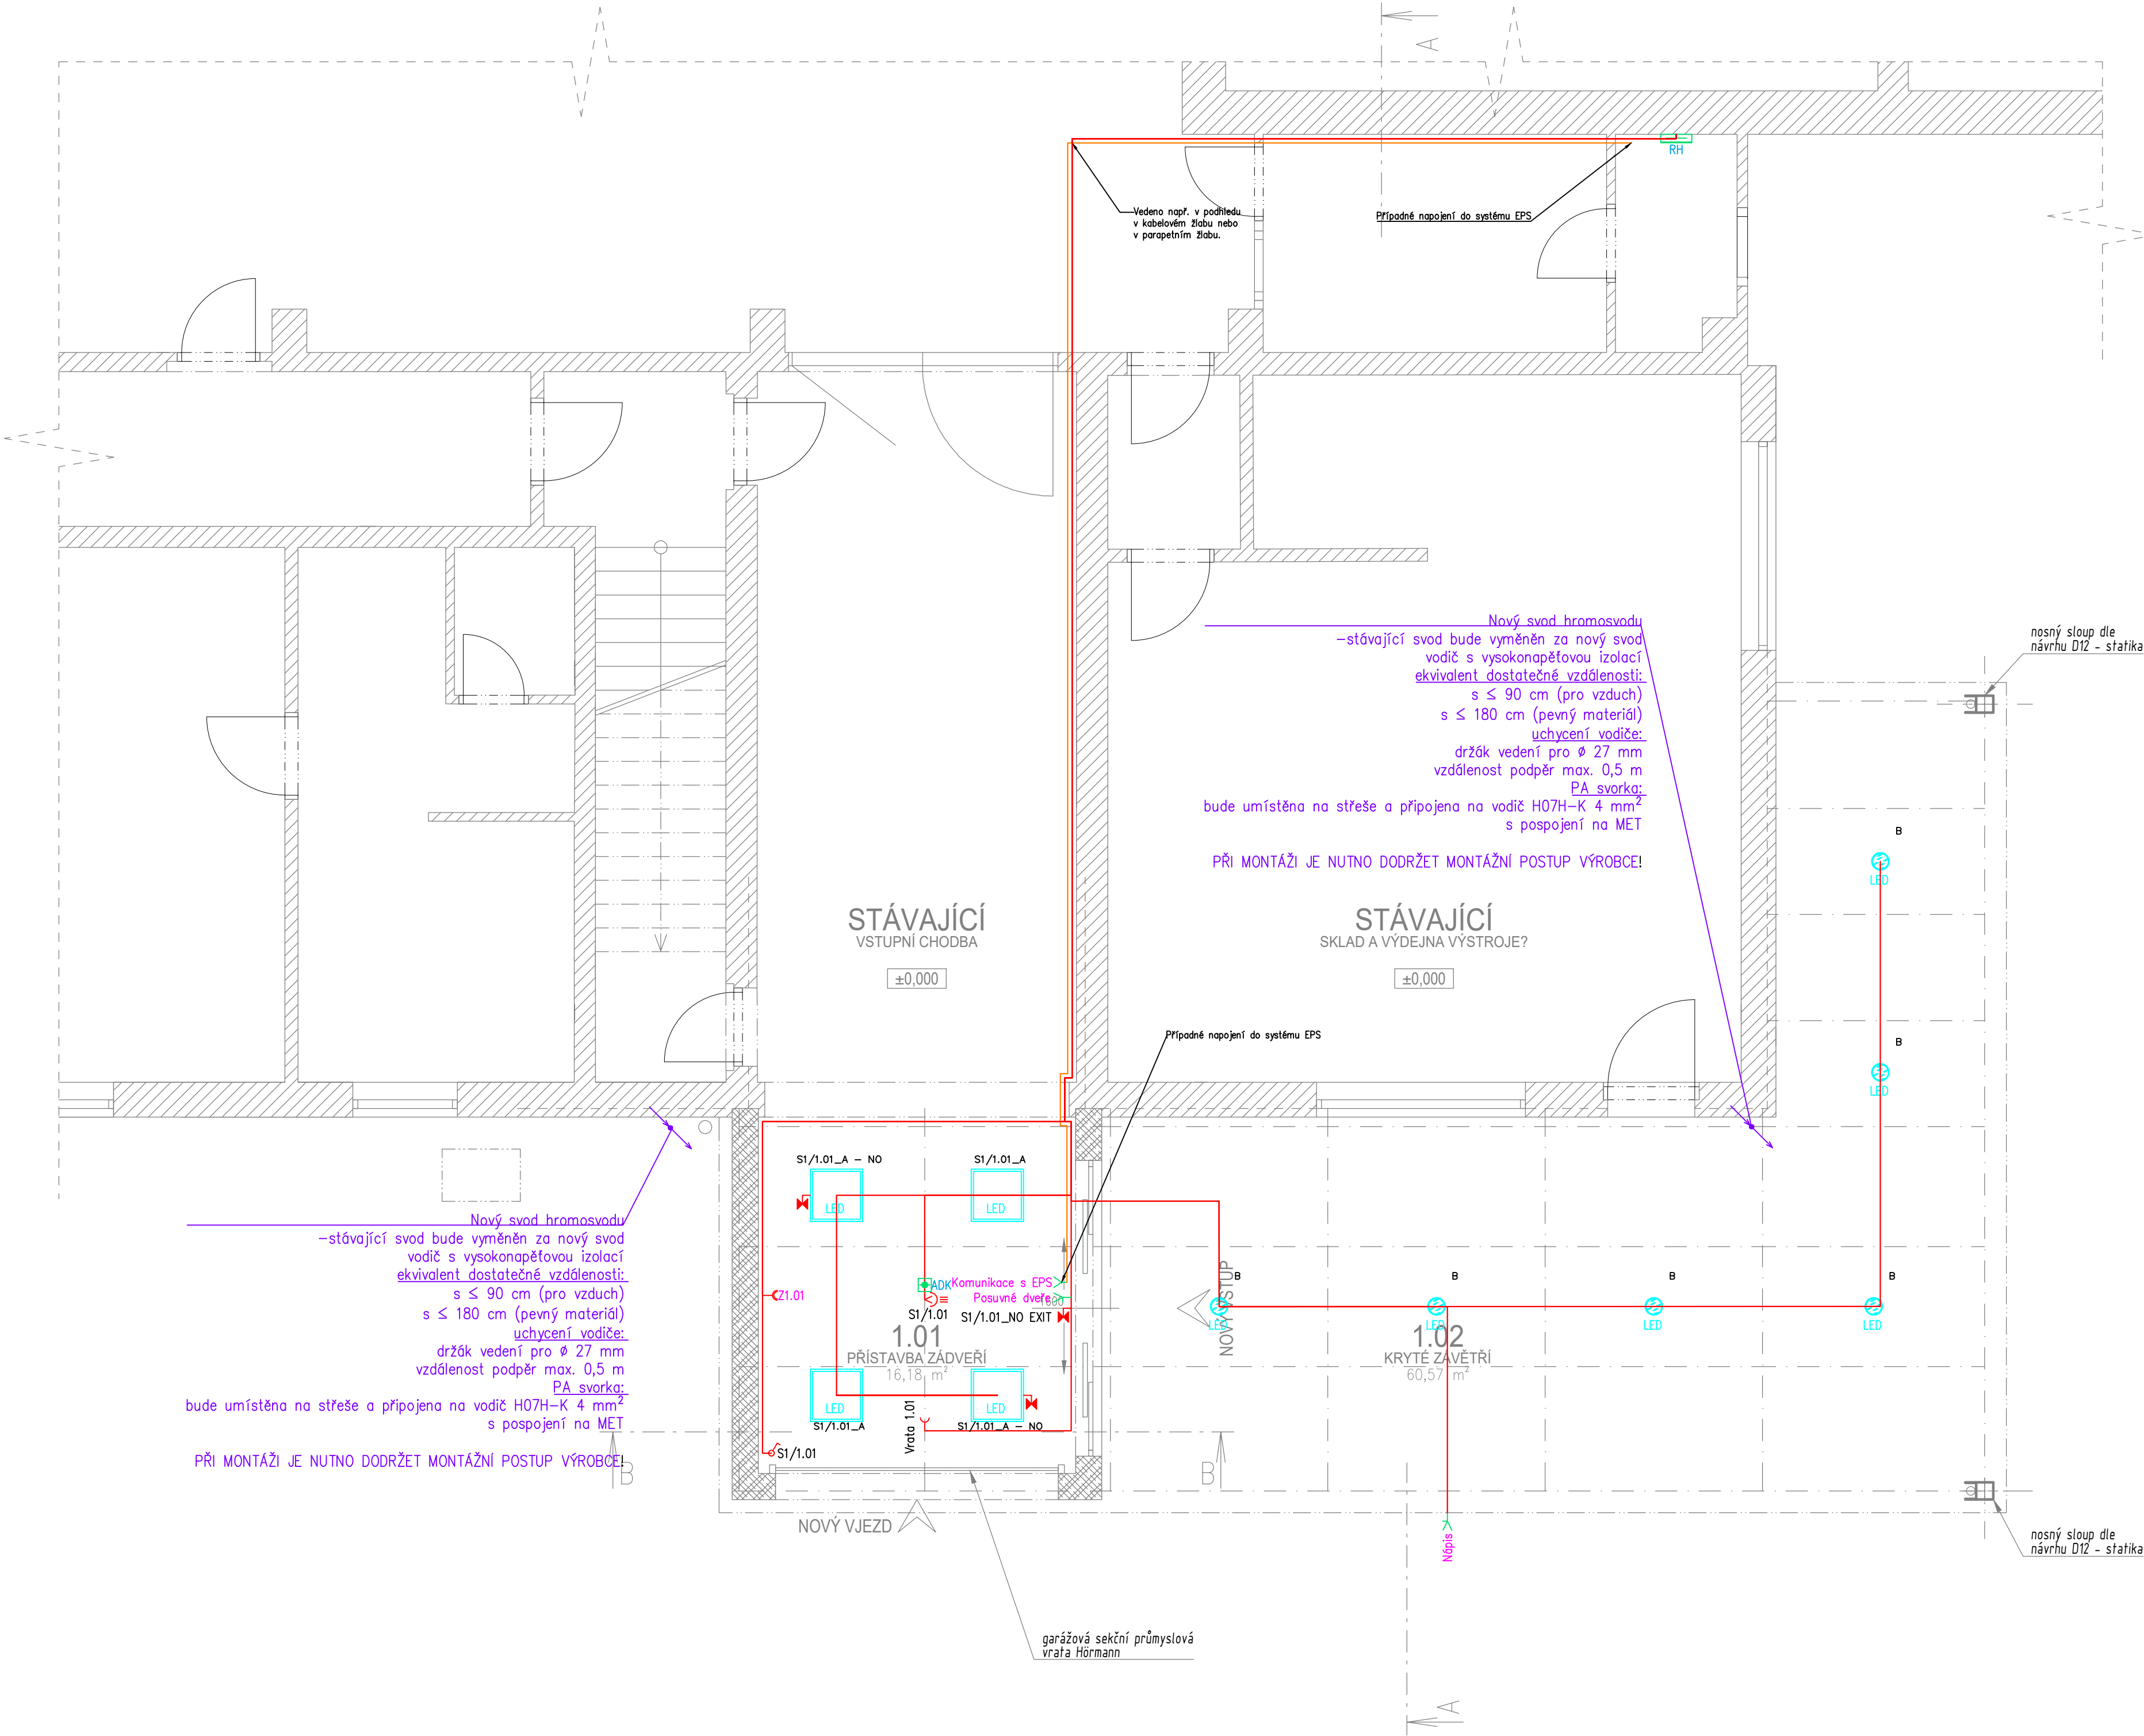

## LEGENDA MÍSTNOSTÍ:

| ČÍSLO | ÚČEL MÍSTNOSTI    | PLOCHA [m²] | PODLAHA   | STĚNY  | STROP       | POZNÁMKA |
|-------|-------------------|-------------|-----------|--------|-------------|----------|
| 1.01  | PŘÍSTAVBA ZÁDVEŘÍ | 3,53        | gumová    | MB, NO | SDK.P2      | –        |
| 1.02  | KRYTÉ ZÁVĚTRÍ     | 38,92       | stávající | –      | KCE STŘECHY | –        |

## LEGENDA MÍSTNOSTÍ:

| Označení svítidla | Typ                 | Název                                                                                                                  | Světelné zdroje                   | Počet |
|-------------------|---------------------|------------------------------------------------------------------------------------------------------------------------|-----------------------------------|-------|
| A                 | MODUS USAL3000A_KN  | LED panel, UGR<19, aluminium body, microprismatic cover, square 600x600mm, s funkcí nouzového svícení ( vlastní zdroj) | 1 x LED, 27W, 3300lm, Ra80, 4000K | 4     |
| B                 | MODUS SPMI3000KO_V2 | LED downlight, hliníkový korpus, optický skleněný kryt                                                                 | 1 x LED, 28W, 3000lm, Ra80, 4000K | 6     |

### POZNÁMKY:

PRO ELEKTROINSTALACI V KOUPELNĚ MUSÍ BÝT DODRŽENA ČSN 332000–7–701

SOUSTAVA: ~50HZ 230V/400V/TN-S  
ZÁKLADNÍ OCHRANA PROUDOVÝMI CHRANIČI, POSPOJOVÁNÍM H07V-U 4/6 mm²  
ROZVODY PROVEDENY VODIČI ČKY

INSTALACE BUDE PROVEDENA PODLE ČSN 33 2130 ED.3 A SOUBORU NORM ČSN 33 2000.  
PRO KOUPELNU ZEMĚNA ČSN 33 2000–7–701 ED.2. INSTALACE BUDE PROVEDENA V OBÝTNÍCH MÍSTNOSTECH SKRYTĚ.  
MUSÍ BÝT DODRŽENY POŽADAVKY STAVEBNÍ ČÁSTI NA UKLADÁNÍ VEDENÍ A KONCOVÝCH PRVKŮ INSTALACE,  
PŘEDEVŠÍM S OHLEDEM NA ZACHOVÁNÍ CELISTVOSTI IZOLAČNÍCH MATERIÁLŮ, FOLII APOD.  
VEŠKERÉ UMÍSTĚNÍ PŘÍSTROJŮ MUSÍ BÝT UPŘESNĚNO NA STAVBĚ BĚHEM KONTROLNÍCH DNŮ !  
V KONČNÉM STAVU BUDE KABELÁŽ CHRÁNĚNA PŘED MECHANICKÝM POŠKOZENÍM,  
V MÍSTĚCH PŘECHODŮ KABELŮ PŘES OSTRÉ HRANY BUDOU KABELY UKLÁDÁNY DO CHRANIČEK  
S DOSTATEČNOU MECHANICKOU ODOLNOSTÍ!  
PŘED MONTÁŽÍ MUSÍ BÝT UMÍSTĚN VŠECH ČÁSTÍ INSTALACE KOORDINOVÁNO S DALŠÍMI PROFESEMI NA STAVBĚ !  
FINÁLNÍ POZICE ZÁSUVEK A VÝVODŮ OSVĚTLENÍ JE NUTNÉ SI ODSOUHLASIT S INVESTOREM POPŘ. ARCHITEKTEM NA STAVBĚ  
FINÁLNÍ POZICE ZÁSUVEK A VÝVODŮ PRO KUCHYŇ BUDE UPŘESNĚNA DLE PROJEKTU KUCHYŇE.

## LEGENDA ELEKTROINSTALACE:

- Vypínač č.1
- Vypínač č.5
- Vypínač č.6
- Vypínač č.6+6
- Vypínač č.7
- Zásuvka 230V 16A
- 3F zásuvka 400V
- Anténní zásuvka
- Zásuvka pro sdělovací zařízení
- Vnitřní jednotka interkomu
- Tablo interkomu
- Autonomní hlásič požáru
- Elektrický vývod
- Elektrický vývod 1F
- Elektrický vývod 3F
- Svítidlo dle výpočtu osvětlenosti
- Světelný vývod nástěnný
- Pohybové čidlo
- Elektrická pohon
- Uzemnění
- Termostat
- Rozvaděč silnoproudu
- Rozvaděč slaboproudu

PROJEKTANT ČÁSTI PD :  
Projekty, revize elektro Kraus  
IČO: 08149615  
tel.: 723 193 783, elektrakraus@seznam.cz

VYPRACOVAL :  
Bc. Václav Kraus

AUTORIZACE ČÁSTI PD :  
Ing. Miroslav Steiner

AUTOR ARCH. NÁVRHU, HLAVNÍ INŽ. PROJEKTU :  
Ing. arch. Vojtěch Jelínek  
IČO: 062 583 36  
autorizovaný architekt  
tlf.: 775 119 952  
jelinek@vjnk.cz

MÍSTO STAVBY: Ostende 88, Poděbrady, parc. č. 125/1, k.ú. Poděbrady

INVESTOR: Město Poděbrady

NÁZEV AKCE: Markýza nad vstupem zimního stadionu Poděbrady

STUPEŇ: DUR+DSP

DATUM: 03/2024

ČÁST PD: D.1.4.a ELEKTROINSTALACE

MĚŘÍTKO: 1:50

ČÁST PD: D.1.4.a

ČÍSLO VÝKR.: 02

TATO PROJEKTOVÁ DOKUMENTACE ČI JEJÍ ČÁST MŮŽE BÝT KOPIROVÁNA NEBO JINÝM ZPŮSOBEM ROZŠÍŘOVÁNA POUZE PO PŘEDCHOZÍM PÍSEMNÉM SOUHLASU ZPRACOVATELE. PD.