


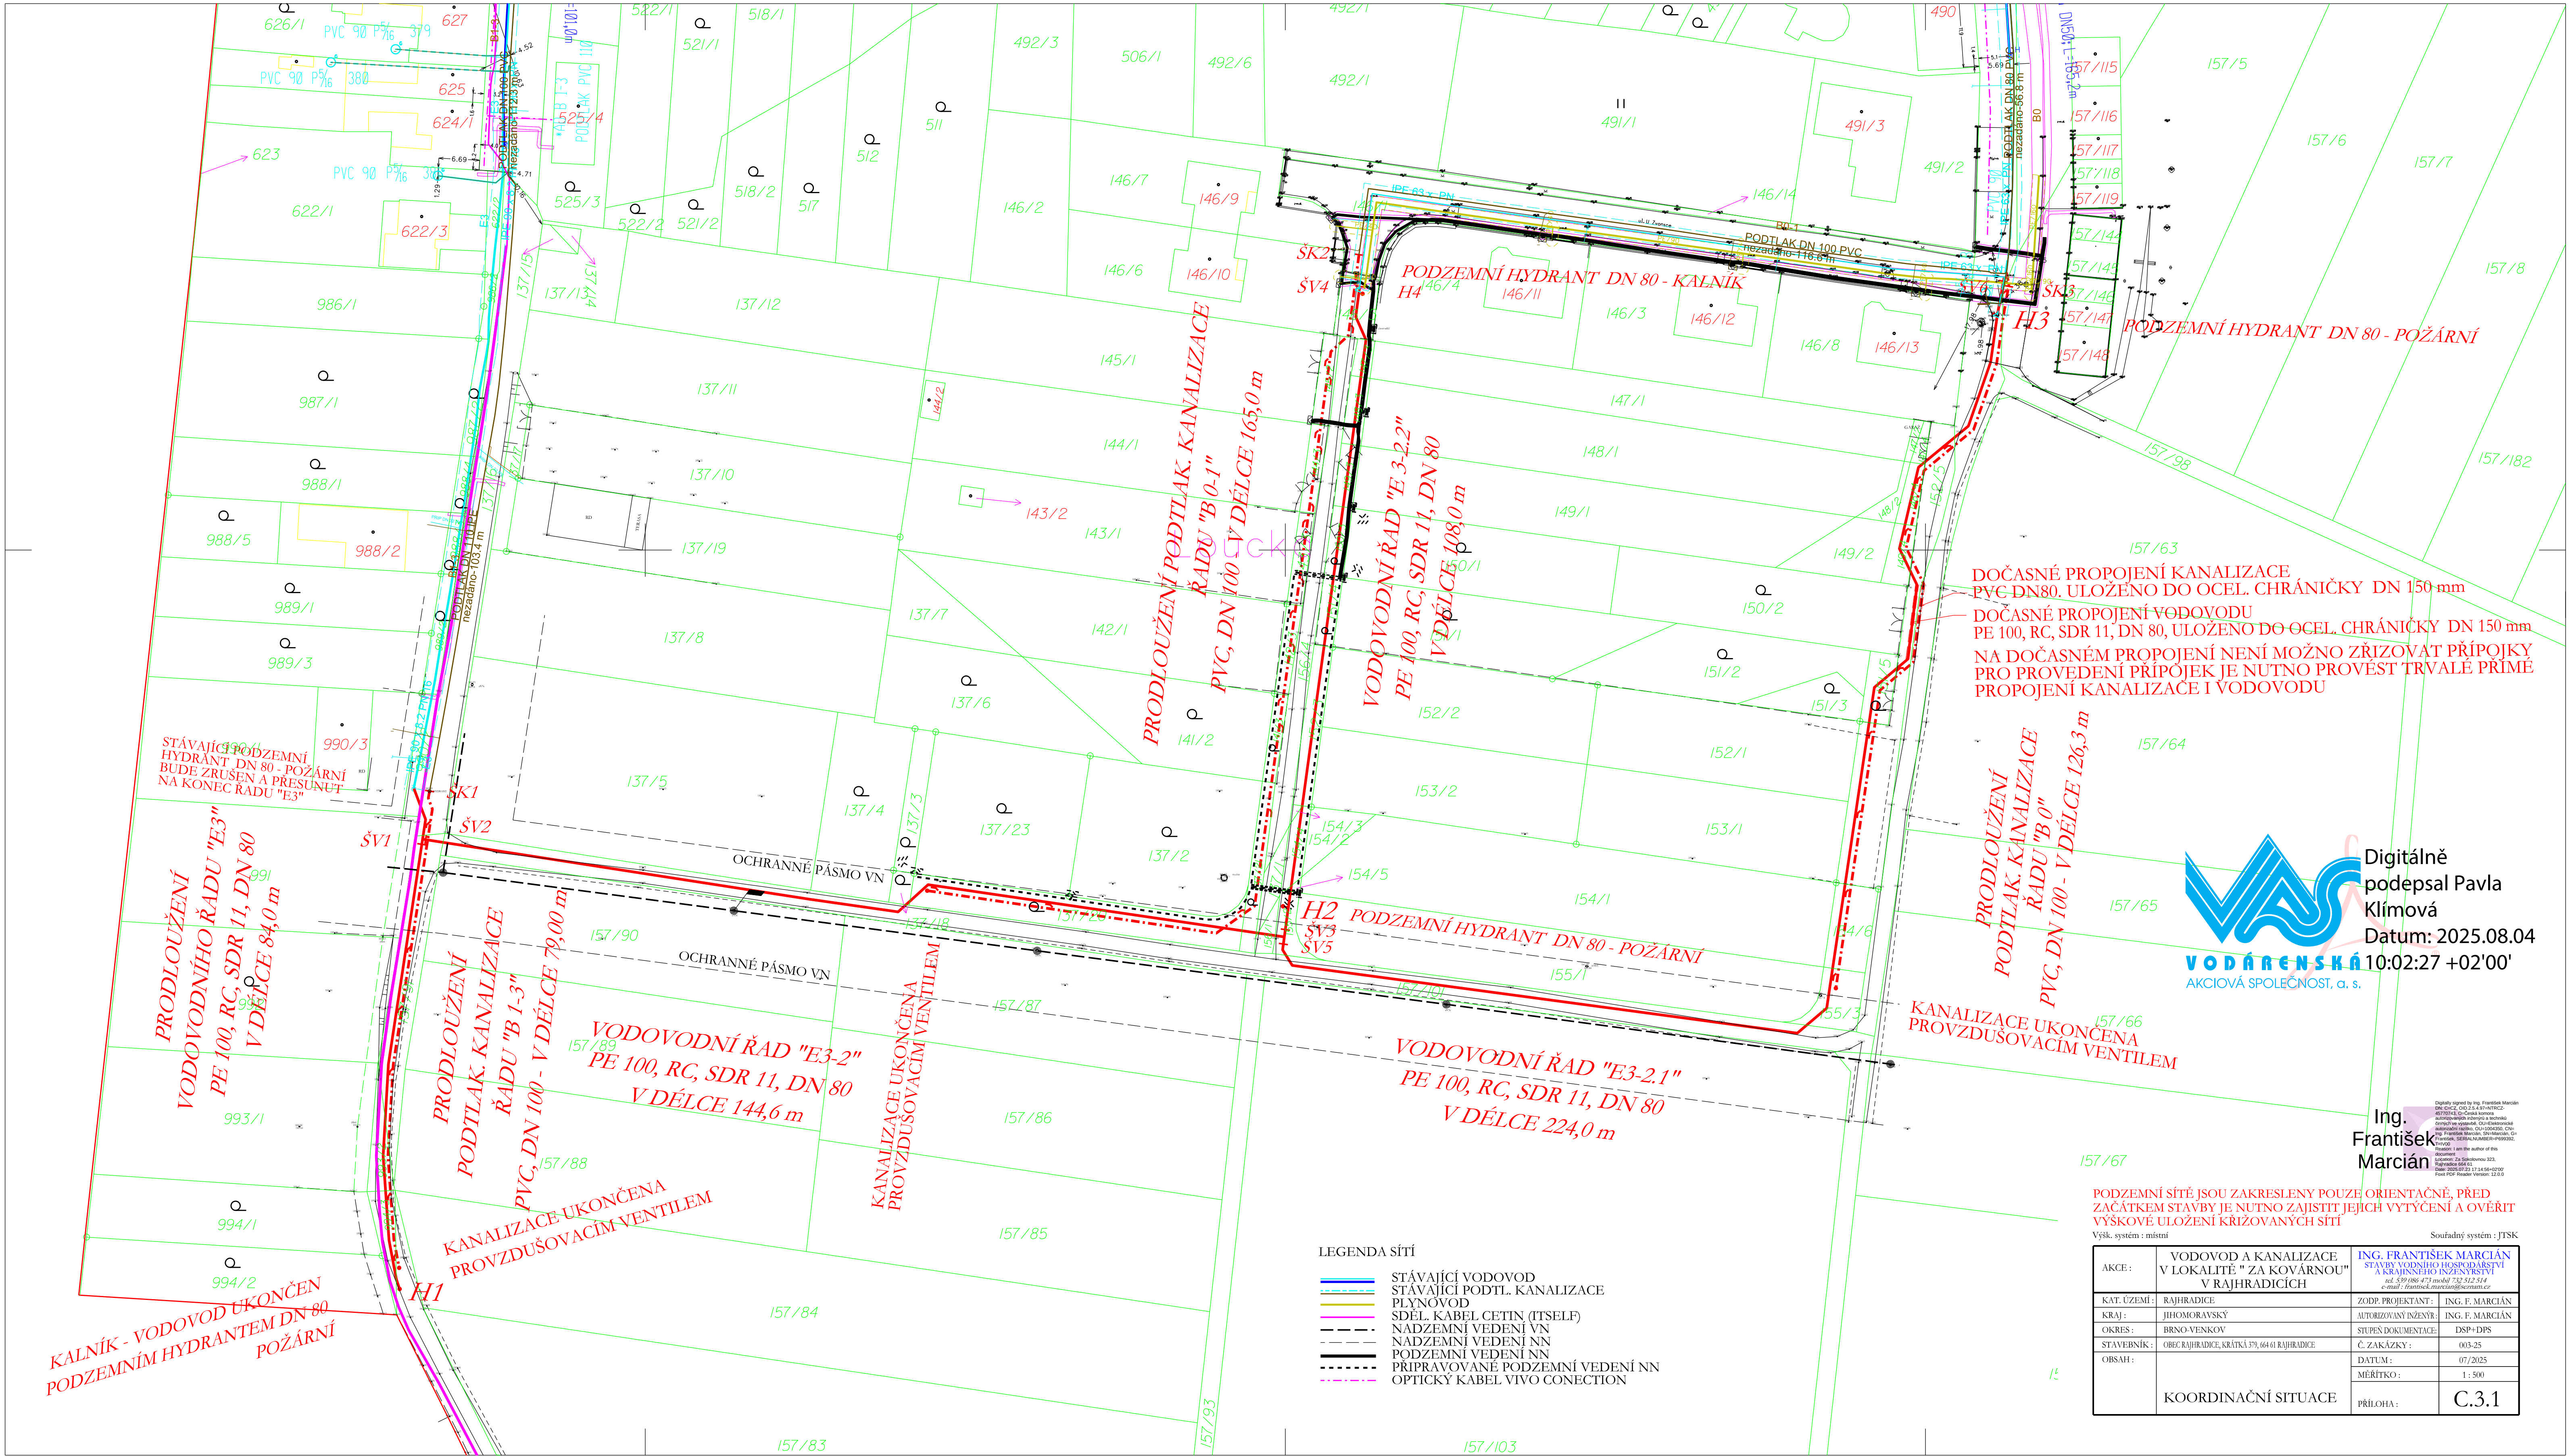

Digitálně
podepsal Pavla
Klímová
Datum: 2025.08.04
10:02:27 +02'00'

Ing.
František
Marcián

PODZEMNÍ SÍTĚ JSOU ZAKRESLENY POUZE ORIENTAČNĚ, PŘED ZAČÁTKEM STAVBY JE NUTNO ZAJISTIT JEJICH VYTÝČENÍ A OVĚRIT VÝŠKOVÉ ULOŽENÍ KŘÍŽOVANÝCH SÍTÍ		
Výšle, systém : místní		
Souřadný systém : JTSK		
AKCE :	VODOVOD A KANALIZACE V LOKALITĚ " ZA KOVÁRNOU" V RAJHRADICÍCH	ING. FRANTIŠEK MARCIÁN STAVBY VODNÍHO HOSPODÁŘSTVÍ A KRAJINŠHO INŽENÝRSTVÍ s.r.l. - 590 064 471 mobil 732 522 524 e-mail : frantisek.marci@icm.cz
KAT. ÚZEMÍ :	RAJHRADICE	ZODP. PROJEKTANT : ING. F. MARCIÁN
KRAJ :	JIHOMORAVSKÝ	AUTORIZOVANÝ INŽENÝR : ING. F. MARCIÁN
OKRES :	BRNO-VENKOV	STUPĚŇ DOKUMENTACE : DSP+DPS
STAVEBNÍK :	OBEC RAJHRADICE, KRÁTKÁ 379, 664 01 RAJHRADICE	Č. ZAKÁZKY : 003-25
ORSAH :		DATUM : 07/2025
		MĚŘÍTKO : 1 : 500
	KOORDINAČNÍ SITUACE	PŘÍLOHA : C.3.1