


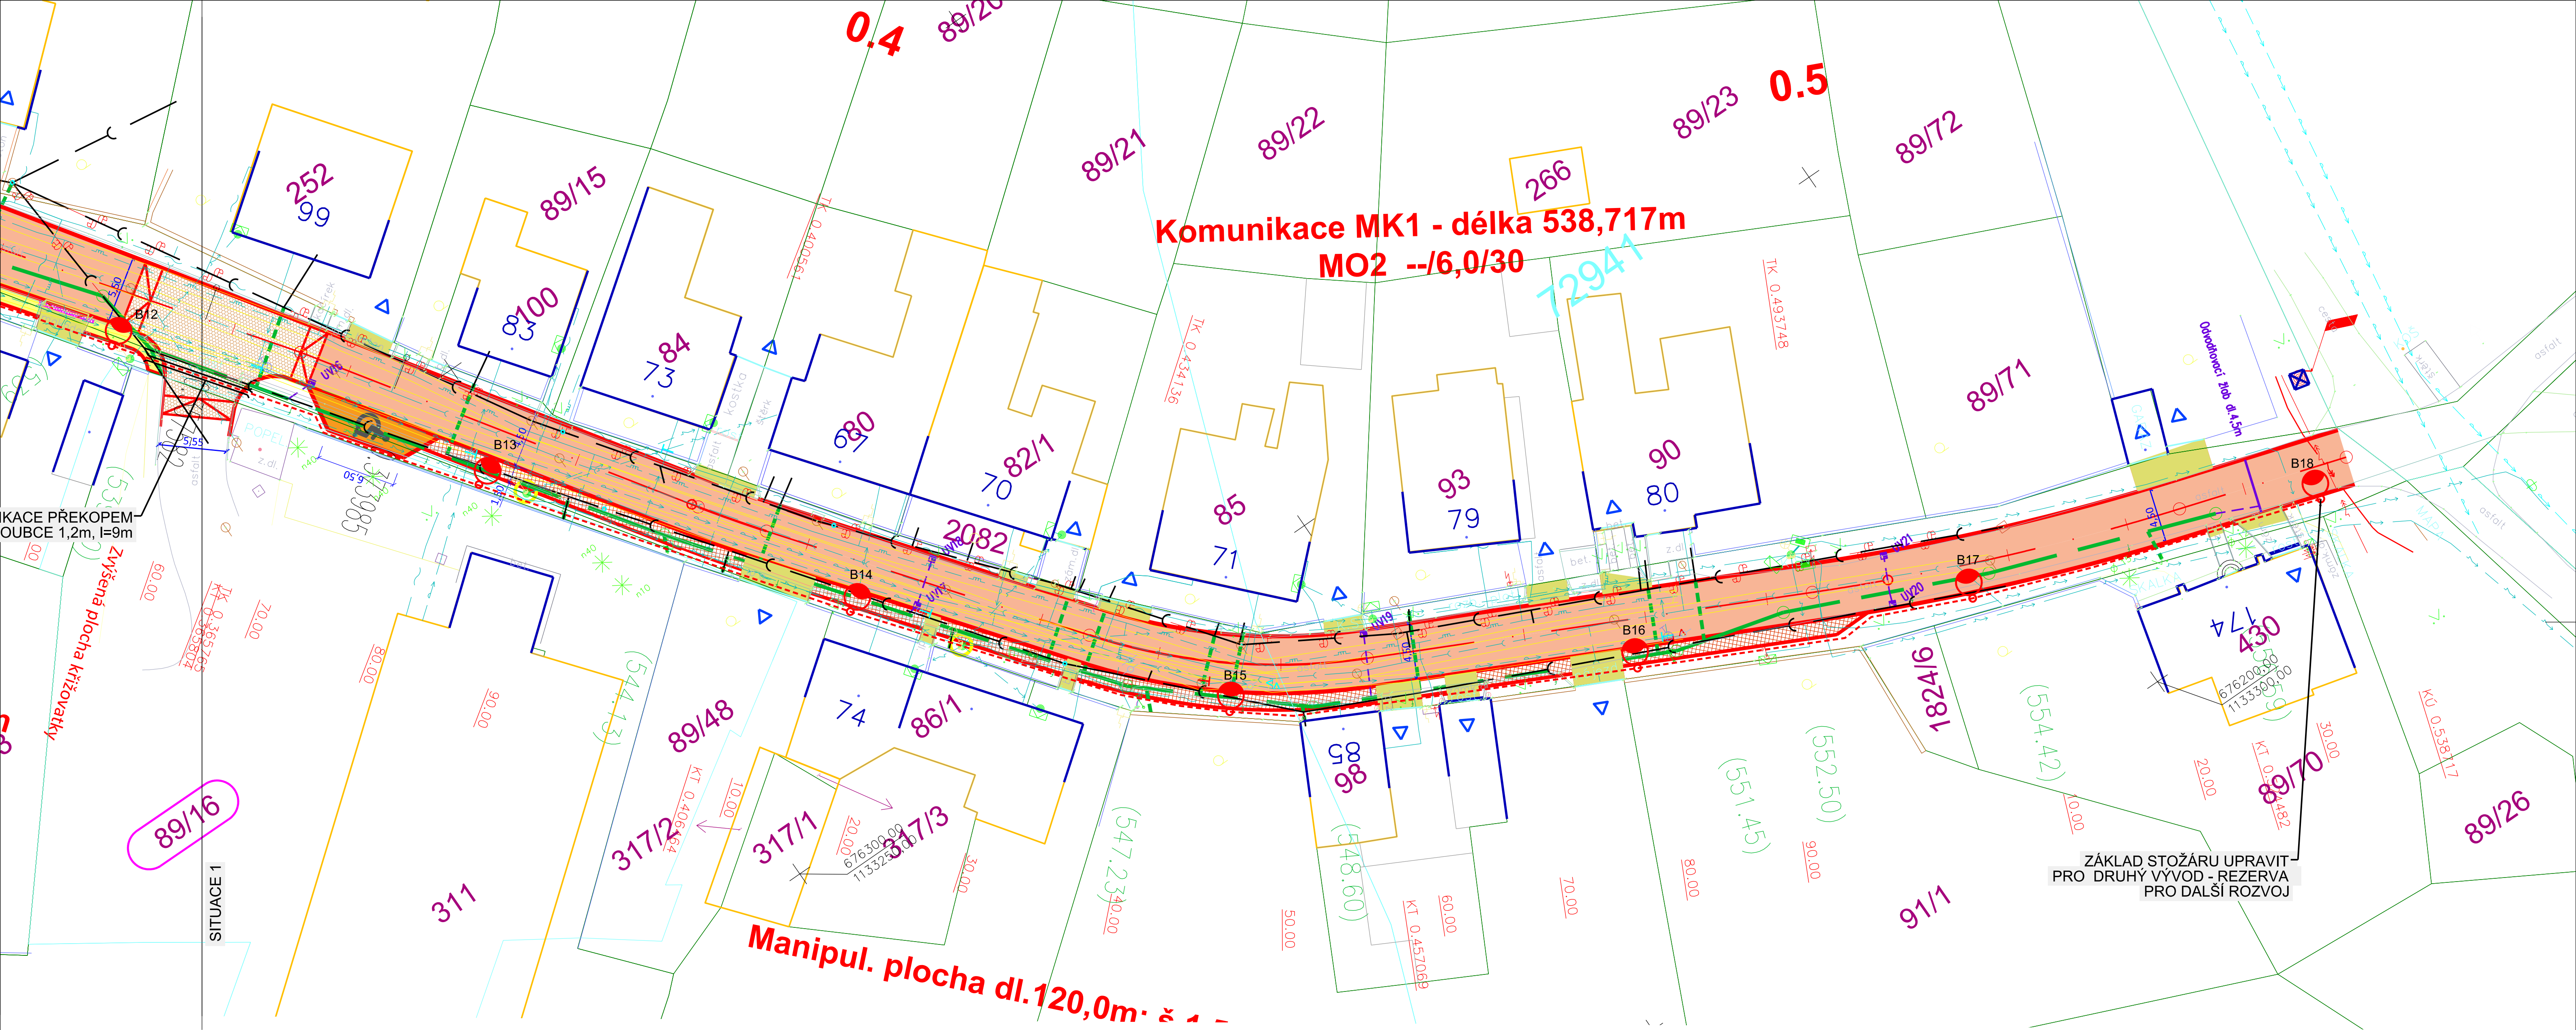

KOMUNIKACE PŘEKOPEM
HLOUBCE 1,2m, l=9m

Zvýšená plocha křižovatky

ZÁKLAD STOŽÁRU UPRAVIT
PRO DRUHÝ VÝVOD - REZERVA
PRO DALŠÍ ROZVOJ

LEGENDA

- VO - CYKY-J 4x10/KF09063+FeZn 30/4
- VO - PRÁZDNÁ KF09063+FeZn 30/4
- STÁVAJÍCÍ CHRÁNIČKA V KOMUNIKACI
- PŘECHOD KOMUNIKACE PŘEKOPEM
V HLOUBCE 1,2m



B Svítidlo VO LED - Philips Luma 22W; 3928.06 lm, 2700K,
regulace výkonu v 5-ti krocích, IP66, IK08, na sadovém
stožáru K6 montážní výšky 6m, bez výložníku,
zemní část stožáru opatřit plastovým návlekem



ROZPOJOVACÍ SKŘÍŇ VO - V PILÍŘI

POZNÁMKA

- PODZEMNÍ SÍTĚ JSOU ZAKRESLENY POUZE INFORMATIVNĚ
- PŘED ZAPOČETÍM ZEMNÍCH PRACÍ JE NUTNO POŽÁDAT
SPRÁVCE PODZEMNÍCH SÍTÍ O JEJICH VYTYČENÍ DETEKTOREM
NEBO Z DOKUMENTACE.
- KABELY VO BUDOU ULOŽENY V ZEMI, V SAMOSTATNÉM
VÝKOPU V HLOUBCE 70 cm NA LOŽE PÍSKOVÉ LOŽE tl=10cm,
OBSYPÁNY VRSTVOU PÍSKU TĚŽE TLOUŠTKY A OZNAČENY
VÝSTRAŽNOU FÓLIÍ
- POD STÁVAJÍCÍMI KOMUNIKACEMI ULOŽIT KABELY VO
VE STÁVAJÍCÍ CHRÁNIČCE, PŘÍPADNĚ PROTĚKEM
V hl=1,2m, V CHRÁNIČCE AROT110.
- STOŽÁRY VO BUDOU OPATŘENY ŽÁROVÝM
ZINKOVÁNÍM OD VÝROBCE, ZEMNÍ ČÁST BUDE OPATŘENA
PLASTOVÝM NÁVLEKEM (NÁSTRÍKEM)
- ZÁKLADY PRO SVÍTIDLA "B" BUDOU PROVEDENA DLE
POŽADAVKU VÝROBCE, DLE MONTÁŽNÍHO NÁVODU

Rozvodná soustava NN: 3+PEN, 3+N+PE, 1+N+PE, 50Hz, 230/400V / TN-C, TN-S
Ochrana PND: automatickým odpojením v síti TN, dle ČSN 33 2000-4-41, ed.3

SO410 Veřejné osvětlení

generální projektant PROFi Jihlava, spol. s r.o. Pod Příkopem 6, 586 01 Jihlava

Zodp. proj.:	Ing. Zbyněk Pecina	Ing. Zbyněk Pecina Projektování el. zařízení Fügnerova 8, 586 01 Jihlava tel: 608 769 544 mail: zbyndapecina@seznam.cz
Akce:		
REKONSTRUKCE MÍSTNÍCH KOMUNIKACÍ, KOSTELEČ		
Investor:	OBEC KOSTELEČ	Stupeň: PDPS
Výkres:		Datum: říjen 2024
		Formát: 9x44
		Číslo zakázky: a512024
		Měřítko: 1:250
		Kopie č.: Výkres č.: 410.1-2
SITUACE 2 - VEŘEJNÉ OSVĚTLENÍ		