


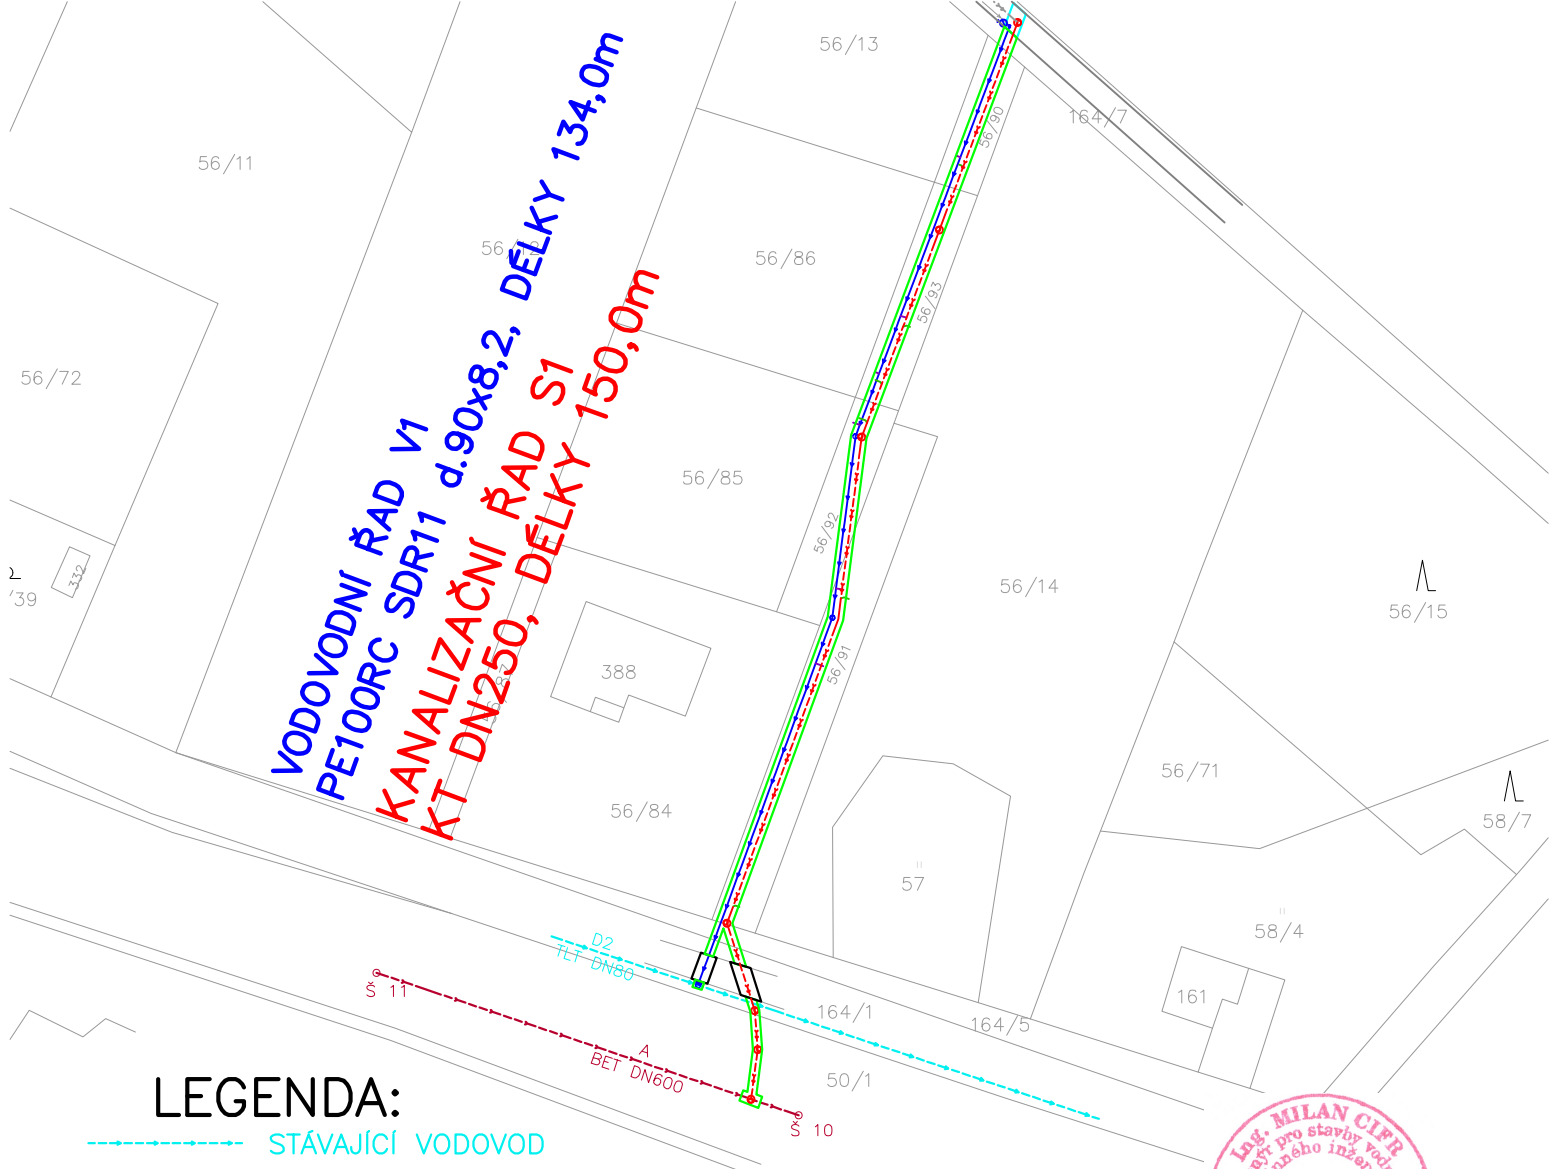


LEGENDA:

- STÁVAJÍCÍ VODOVOD
- STÁVAJÍCÍ SPL.KANALIZACE
- NOVÝ VODOVOD-INVESTOR SVK ŽĎÁRSKO
- NOVÁ SPL.KANALIZACE-INVESTOR SVK ŽĎÁRSKO
- NOVÉ VODOVODNÍ PŘÍPOJKY-INVESTOR Obec Dolní Rožínka
- NOVÉ SPL.KANALIZAČNÍ PŘÍPOJKY-INVESTOR Obec Dolní Rožínka

DOTČENÁ PLOCHA POVRCHU ZELEŇ
PLOCHA 291,0m2

DOTČENÁ PLOCHA POVRCHU ASFALTOBETONOVÉ KOMUNIKACE
PLOCHA 19,0m2

DOTČENÁ PLOCHA POVRCHU ŠTĚRKOVÉ KOMUNIKACE
PLOCHA 7,0m2

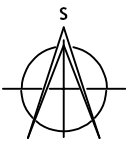

Zodpovědný projektant		HIP	Vypracoval	Ing.Milan Cifr Spojovací 923 593 01 Bystřice nad Pernštejnem IČ:60787741 tel.:774 167 734 AO:1004864	
Ing. Milan Cifr		Ing. Milan Cifr	Ing.Milan Cifr		
Investor:Svaz vodovodů a kanalizací Žďársko, Vodárenská 2, 591 01 Žďár n.S.					
Projektant: Ing.Milan Cifr, Spojovací 923, 593 01 Bystřice nad Pernštejnem					
Místo stavby: k.ú.Dolní Rožínka				Stupeň: ZÁMĚR–DPS	
Okres: Žďár nad Sázavou			Kraj: Vysočina		
Akce: Dolní Rožínka novostavba vodovodu a splaškové kanalizace lokalita Za Parkem-I.etapa				Číslo zakázky: 240513	
				Datum: květen 2025	
				Verze:	
Obsah:	SITUACE DOTČENÝCH POVRCHŮ			Měřítko 1:1000	Číslo výkresu C–4