


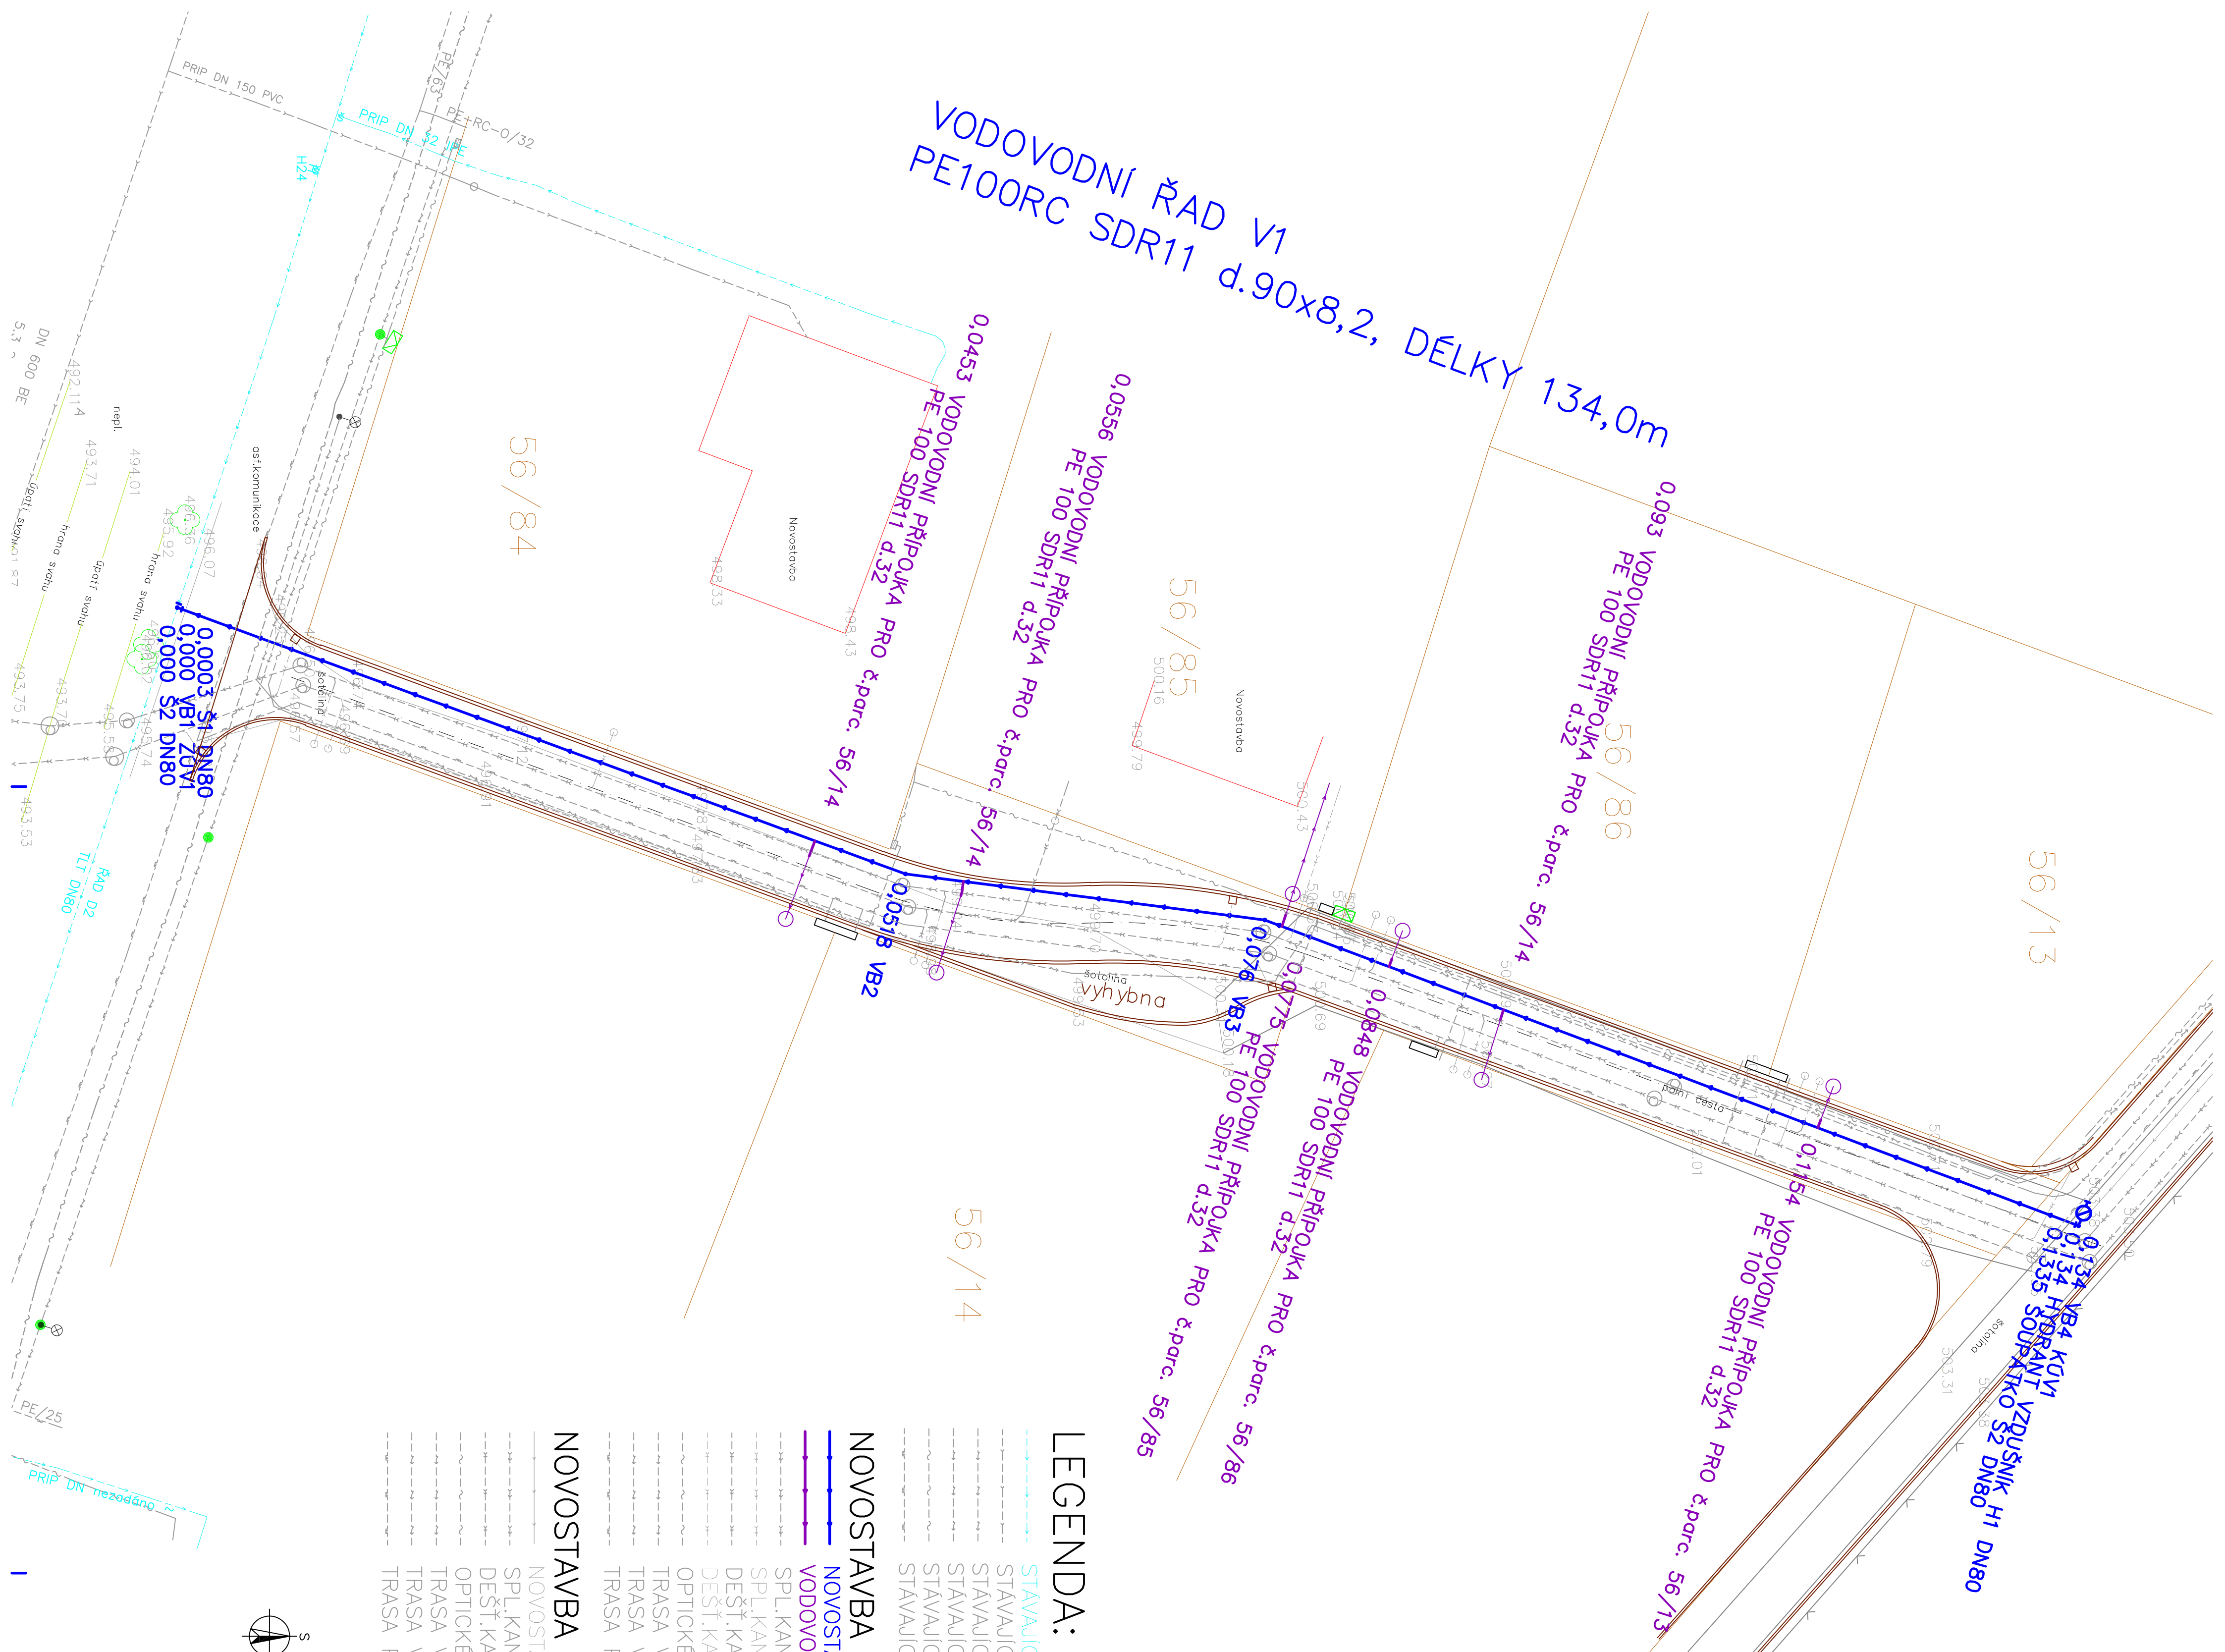

LEGENDA:

- STAVAJÍCÍ VODOVOD
- STAVAJÍCÍ KANALIZACE
- STAVAJÍCÍ ROZVODY V.O.
- STAVAJÍCÍ ROZVODY NN
- STAVAJÍCÍ CETIN
- STAVAJÍCÍ PLYNOVOD

NOVOSTAVBA ZASÍŤOVÁNÍ I.etapa:

- NOVOSTAVBA VODOVODU–INVESTOR SVK ŽĎÁRSKO
- VODOVODNÍ PŘÍPOJKY–INVESTOR Obec Dolní Rožínka
- SPL.KANALIZACE–INVESTOR SVK ŽĎÁRSKO
- SPL.KANALIZAČNÍ PŘÍPOJKY–INVESTOR Obec Dolní Rožínka
- SPL.KANALIZACE–INVESTOR Obec Dolní Rožínka
- DEŠŤ.KANALIZACE–INVESTOR Obec Dolní Rožínka
- DEŠŤ.KANALIZAČNÍ PŘÍPOJKA–INVESTOR Obec Dolní Rožínka
- OPTICKÉ VEDENÍ–INVESTOR Obec Dolní Rožínka
- TRASA VEDENÍ VEŘEJ.OSVĚTLENÍ–INVESTOR Obec Dolní Rožínka
- TRASA VEDENÍ ROZVODŮ NN–INVESTOR Obec Dolní Rožínka
- TRASA PLYNOVODU STL–INVESTOR Obec Dolní Rožínka

NOVOSTAVBA ZASÍŤOVÁNÍ II.etapa:

- NOVOSTAVBA VODOVODU–INVESTOR SVK ŽĎÁRSKO
- SPL.KANALIZACE–INVESTOR SVK ŽĎÁRSKO
- DEŠŤ.KANALIZACE–INVESTOR Obec Dolní Rožínka
- OPTICKÉ VEDENÍ–INVESTOR Obec Dolní Rožínka
- TRASA VEDENÍ VEŘEJ.OSVĚTLENÍ–INVESTOR Obec Dolní Rožínka
- TRASA VEDENÍ ROZVODŮ NN–INVESTOR Obec Dolní Rožínka
- TRASA PLYNOVODU STL–INVESTOR Obec Dolní Rožínka

STAVAJÍCÍ INŽENÝRSKÉ SÍTĚ JSOU ZAKRESLENY DLE PODKLADŮ JEDNOTLIVÝCH PROVOZOVATELŮ.
PŘED ZAHÁJENÍM STAVBY JE NUTNO JEJICH POLOHU A HLUBIKU VYTVČIT.

Zodpovědný projektant			Výpracoval		
Ing. Milan Cíř	Ing. Milan Cíř	Ing.Milan Cíř			
Investor: Svaz vodovodů a kanalizací Žďársko, Vodňanská 2, 591 01 Žďar, n.s.			Ing. Milan Cíř		
Projektant: Ing.Milan Cíř, Společnost 923, 593 01 Beřtice nad Pernštejnem			Společnost 923		
Místo stavby: K.ú. Dolní Rožínka			IČ:60727241 tel.:774 167 734		
Okres: Žďar nad Sázavou			AČ:004864		
Akce: Dolní Rožínka			Formát: A4		
novostavba vodovodu a splaškové kanalizace			Číslo zakázky: 240513		
lokalita Za Parkem-I.etapa			Datum: květen 2025		
Stavba: SO 302 NOVOSTAVBA VODOVODU			Příloha: D-3		
Ossn:			Měřítko: 1:250		
PODROBNÁ SITUACE NOVOSTAVBY VODOVODU			Číslo výkresu: D-3.2		

