



VZOR NAPOJENÍ KANALIZAČNÍ PŘÍPOJKY KAMENINA DN150

NAPOJENÍ – PŮDORYS

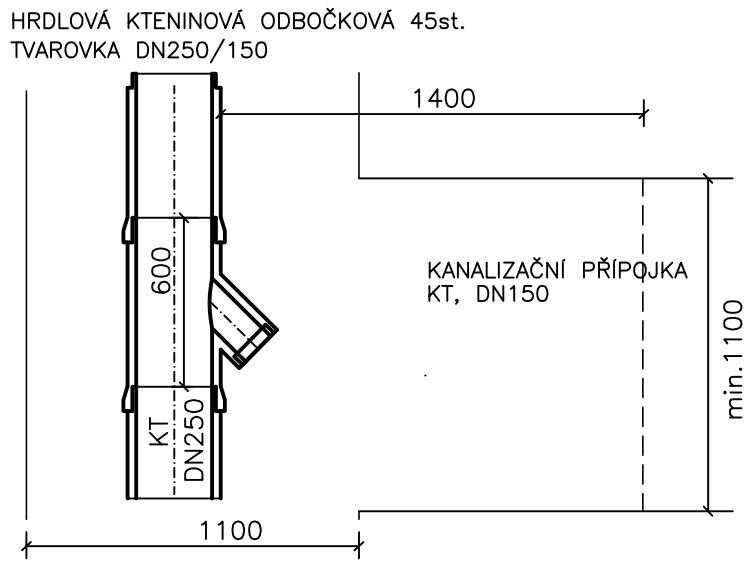

NAPOJENÍ – ŘEZ

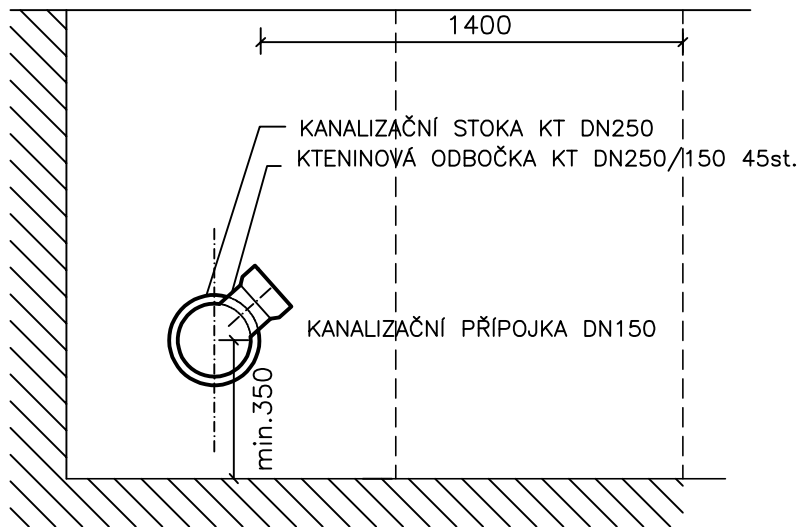

Zodpovědný projektant		HIP	Vypracoval		Ing.Milan Cífr Spojovací 923 593 01 Bystřice nad Pernštejnem IČ:60787741 tel.:774 167 734 AO:1004864	
Ing. Milan Cífr		Ing. Milan Cífr	Ing.Milan Cífr			
Investor:Svaz vodovodů a kanalizací Žďársko, Vodárenská 2, 591 01 Žďár n.S.						
Projektant: Ing.Milan Cífr, Spojovací 923, 593 01 Bystřice nad Pernštejnem						
Místo stavby: k.ú.Dolní Rožínka					Stupeň: ZÁMĚR–DPS	
Okres: Žďár nad Sázavou			Kraj: Vysočina		Formát: A4	
Akce: Dolní Rožínka novostavba vodovodu a splaškové kanalizace lokalita Za Parkem-I.etapa					Číslo zakázky: 240513	
					Datum: květen 2025	
					Příloha: D-4	
Stavba:	SO 303 NOVOSTAVBA SPL. KANALIZACE					
Obsah:	VZOR NAPOJENÍ KANALIZAČNÍ PŘÍPOJKY				Měřítko 1:25	
					Číslo výkresu D–4.7	