



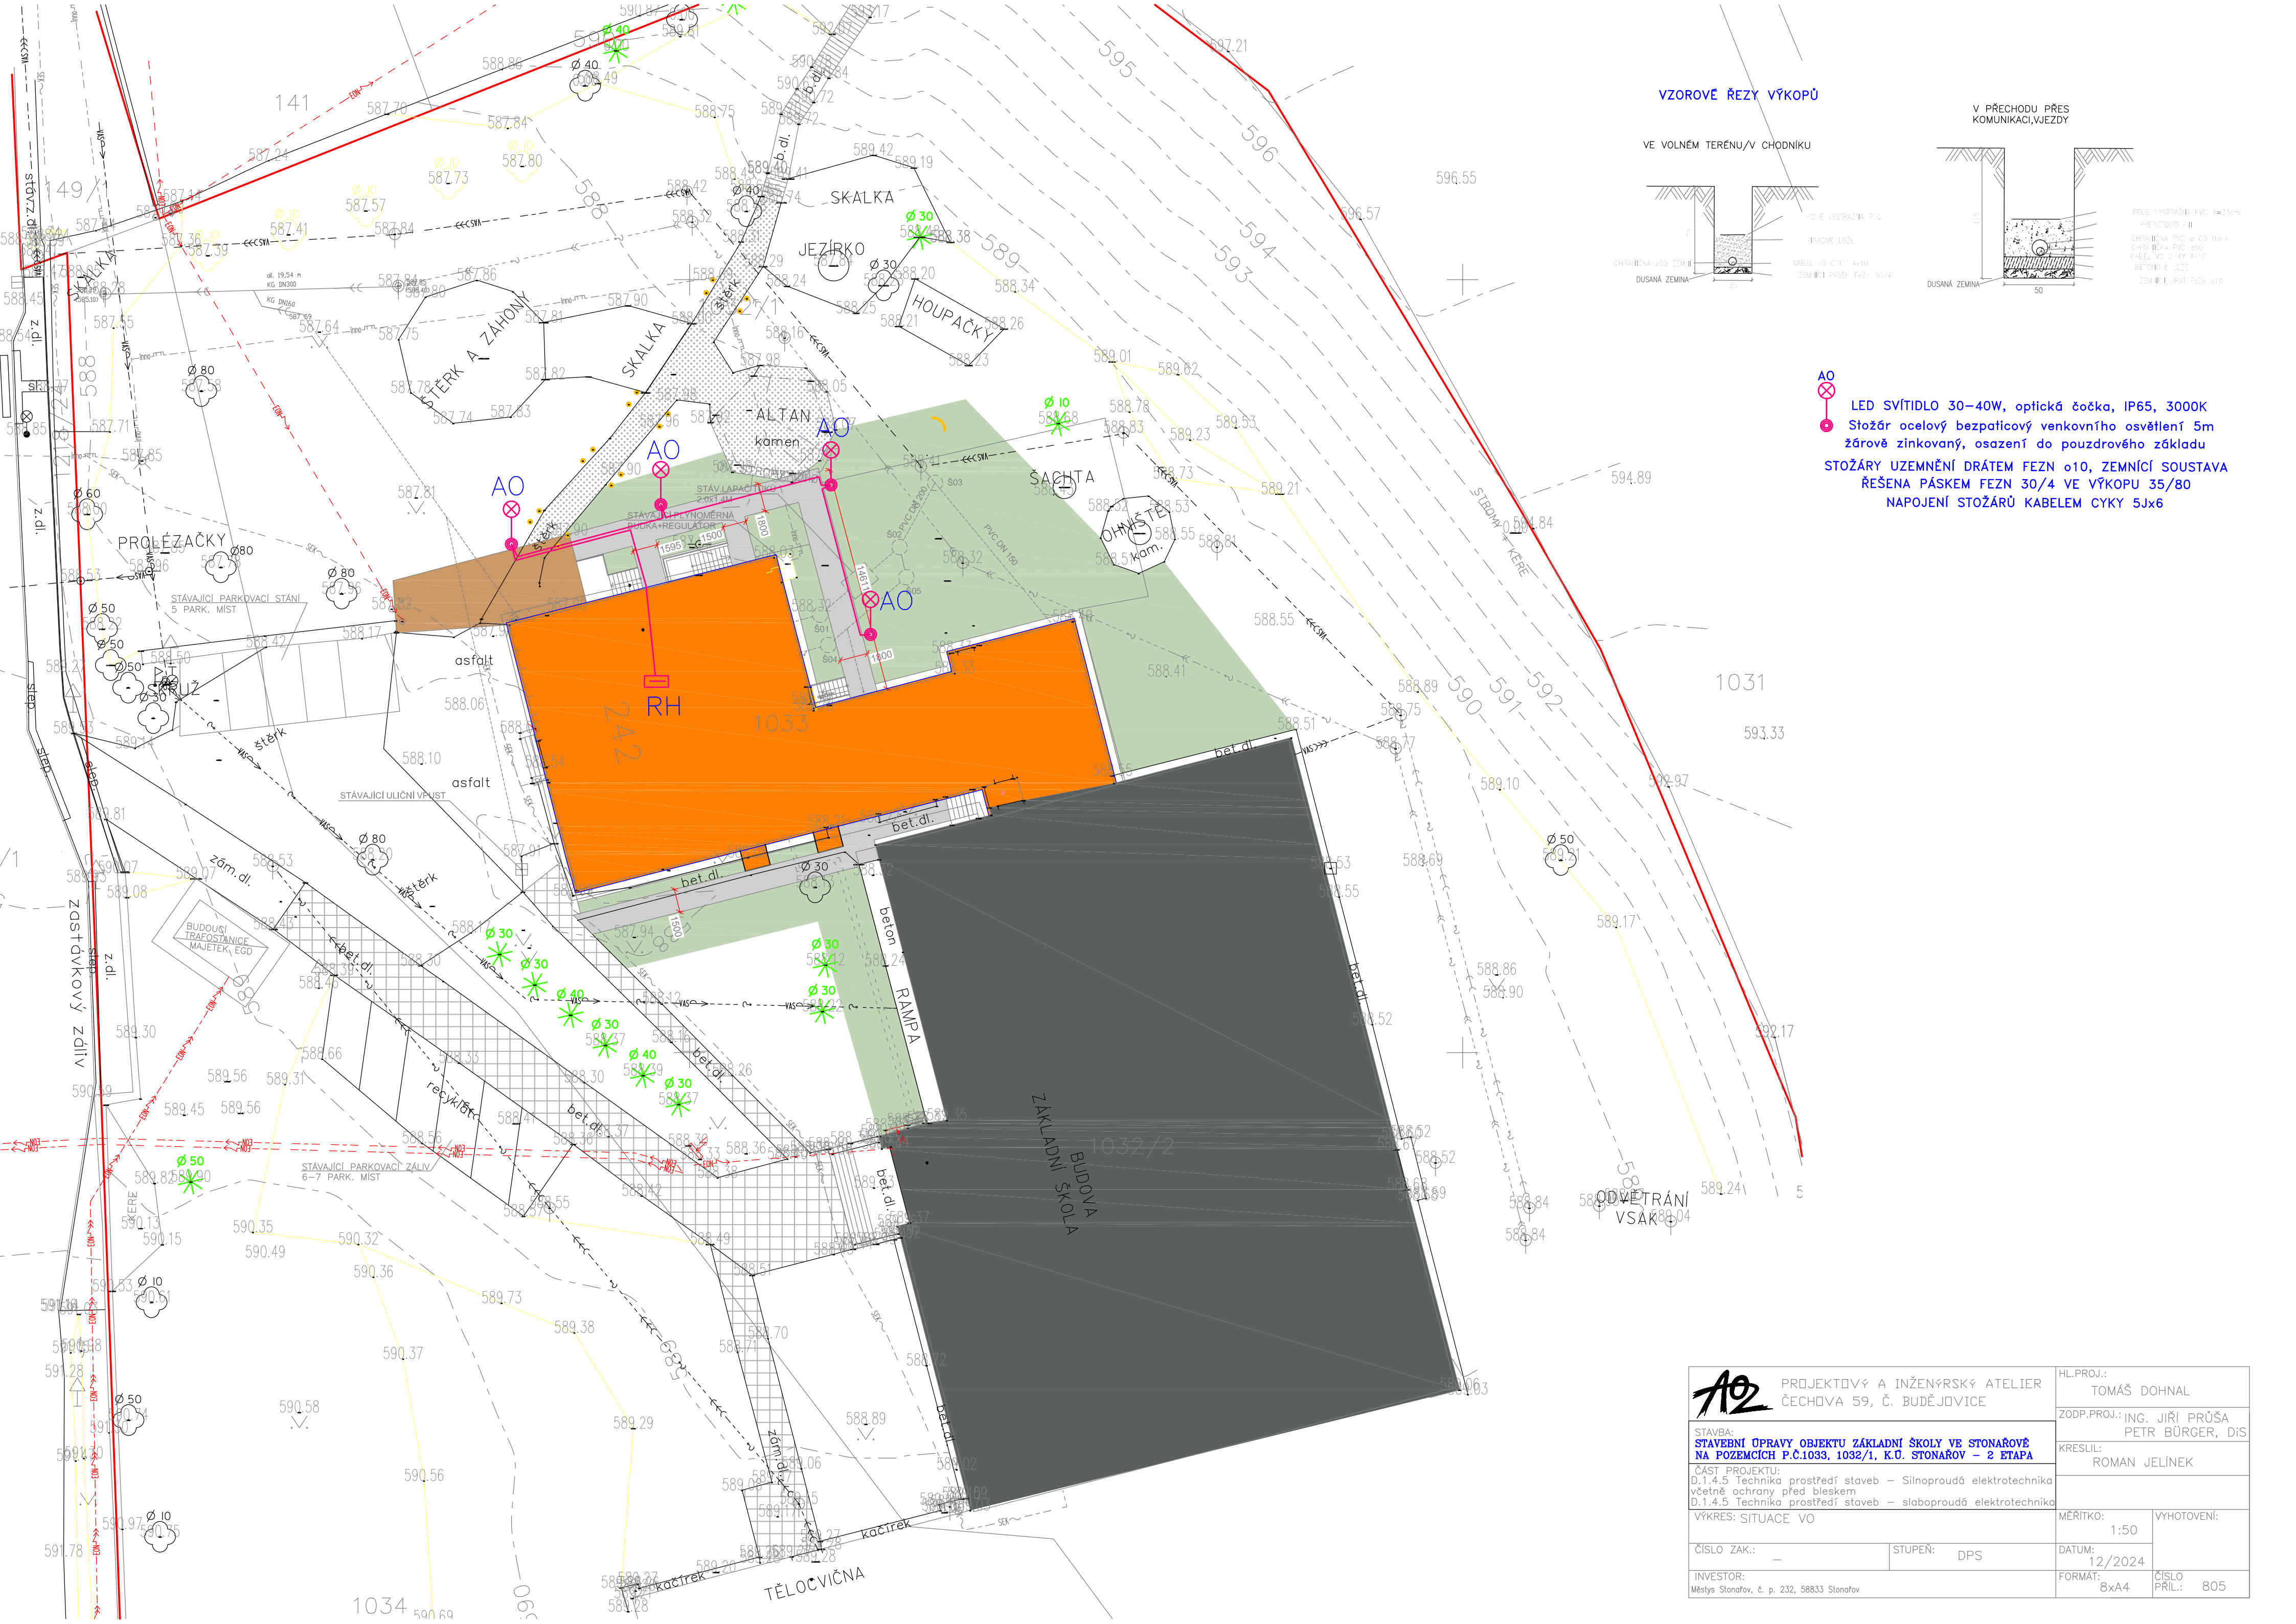


VZOROVÉ ŘEZY VÝKOPŮ

VE VOLNÉM TERÉNU/V CHODNIKU

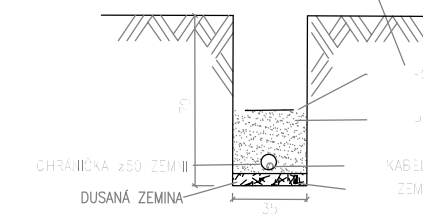

V PŘECHODU PŘES KOMUNIKACI, VJEZDY

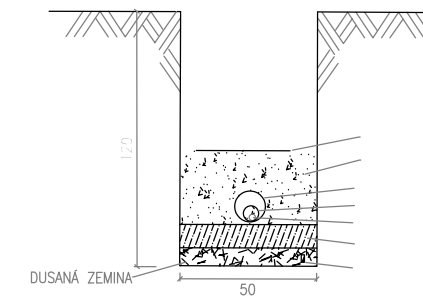

- AO  LED SVÍTLIDLO 30–40W, optická čočka, IP65, 3000K
-  Stožár ocelový bezpatkový venkovního osvětlení 5m žárově zinkovaný, osazení do pouzdrového základu
- STOŽÁRY UZEMNĚNÍ DRÁTEM FEZN ø10, ZEMNÍČÍ SOUSTAVA ŘEŠENA PÁSKEM FEZN 30/4 VE VÝKOPU 35/80
- NAPOJENÍ STOŽÁRŮ KABLEM CYKY 5Jx6

A2

PROJEKTOVÝ A INŽENÝRSKÝ ATELIER
ČECHOVA 59, Č. BUDĚJOVICE

STAVBA:
STAVEBNÍ OPRAVY OBJEKTU ZÁKLADNÍ ŠKOLY VE STONÁROVĚ
NA POZEMCÍCH PČ.1033, 1032/1, K.Ú. STONÁROV – 2 ETAPA

ČÁST PROJEKTU:
D.1.4.5 Technika prostředí staveb – Silnoproudá elektrotechnika
včetně ochrany před bleskem
D.1.4.5 Technika prostředí staveb – slaboproudá elektrotechnika

VÝKRES: SITUACE VO

ČÍSLO ZAK.: – STUPĚN: DPS

INVESTOR:
Městy Stonařov, č. p. 232, 58833 Stonařov

HL.PROJ.:
TOMÁŠ DOHNAL

ZODP.PROJ.: ING. JIŘÍ PRŮŠA
PETR BÜRGER, DIS

KRESLIL:
ROMAN JELÍNEK

MĚŘÍTKO:
1:50

DATEM:
12/2024

FORMÁT:
8x4

ČÍSLO PRIL.:
805