


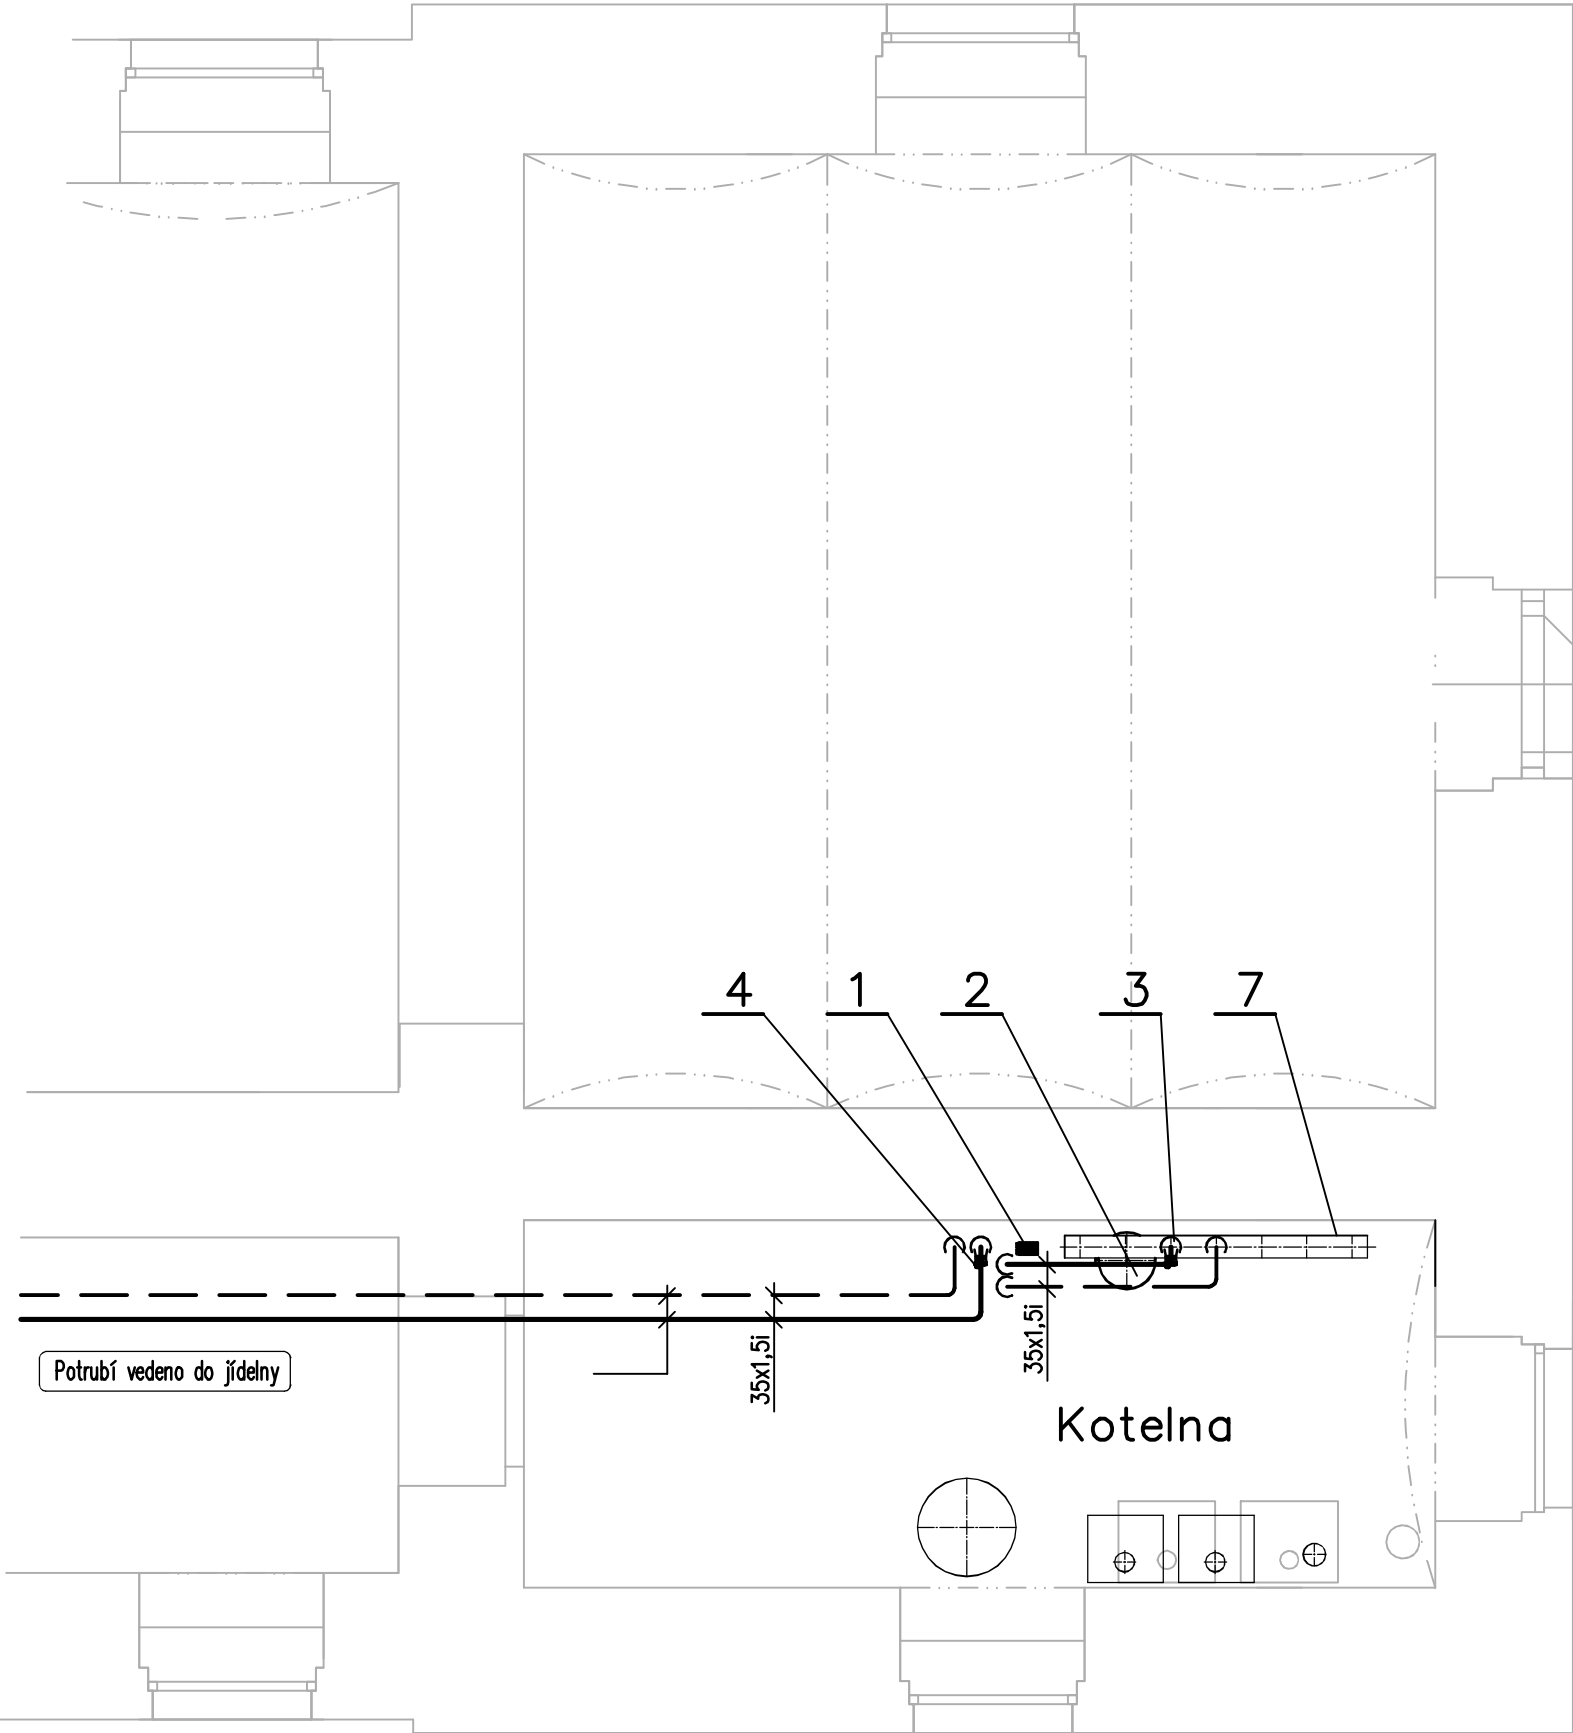

LEGENDA POTRUBÍ

	PŘÍVODNÍ OTOPNÁ VODY 65/45°C
	VRATNÁ OTOPNÁ VODA 65/45°C
	PŘÍVODNÍ OTOPNÁ VODY 72/52°C
	VRATNÁ TOPNÁ VODA 72/52°C
	EXPANZNÍ POTRUBÍ

LEGENDA ZAŘÍZENÍ

- POZ. 1– Deskový výměník voda–voda, 38kW,
POZ. 2– Expanzní nádoba s membránou, 35l, plnicí přetlak 80 kPa
POZ. 3– Oběhové čerpadlo otopné vody, primár
(m=1,6m3/hod; Y=2,1m; N=26W; I=0,24A; 1x230V)
POZ. 4– Oběhové čerpadlo otopné vody, sekundár nemrznoucí směs
(m=1,6m3/hod; Y=3,5m; N=26W; I=0,24A; 1x230V)
POZ. 5– Oběhové čerpadlo otopné vody, směšování
(m=1,6m3/hod; Y=2,2m; N=26W; I=0,24A; 1x230V)

VYPRACOVAL	P. Škarda		DATUM	STUPEŇ P.D.	 CBEnergo ENERGIE S ROZUMEM Lannova 205/16 370 01 České Budějovice cb-energo.cz
SCHVÁLIL	P. Škarda		11/2024	DPS	
STAVBA Stavební úpravy a oprava vzduchotechniky školní jídelny ZŠ					
INVESTOR ZŠ Netolice Bavorovská 306, 384 11 Netolice					
PROFESE					MĚŘÍTKO 1:50
D.1.4 Vytápění					ZAK. ČÍSLO
OBSAH VÝKRESU					POZNÁMKA
Půdorys napojení na zdroj tepla					POČET A4 2
					Č. VÝKRESU 005