



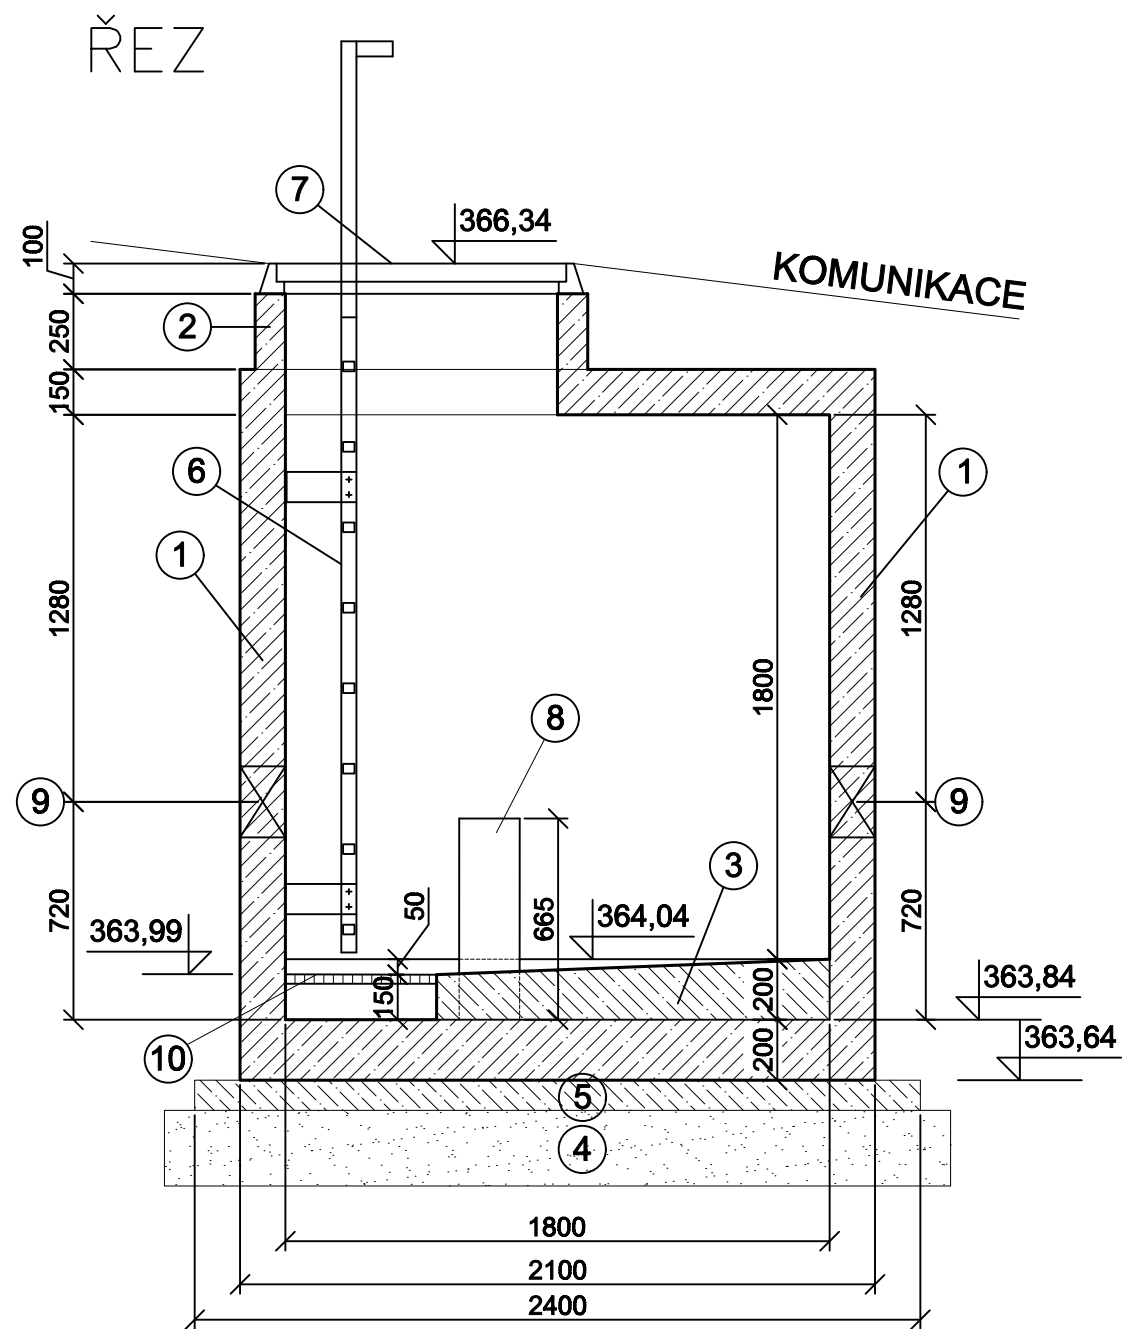

PŮDORYS

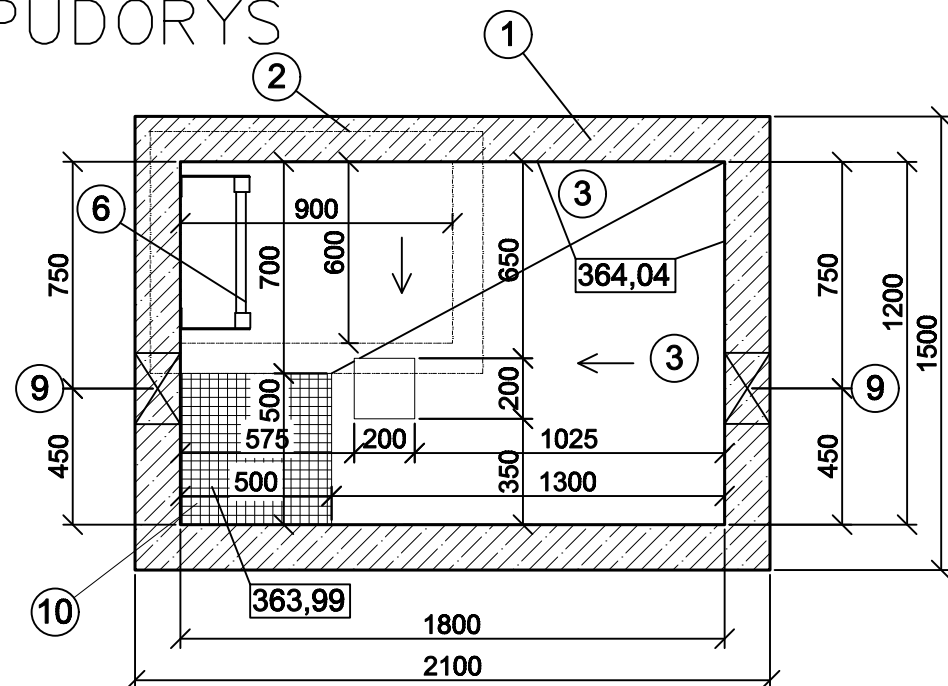

LEGENDA

- ① ARMATURNÍ KOMORA - PREFABRIKOVANÁ ŽELEZOBETONOVÁ ŠACHTA Z BETONU C40/50 XA XF4
- ② NÁSTAVEC ARMATURNÍ KOMORY - PREFABRIKOVANÝ ŽELEZOBETONOVÝ Z BETONU C40/50 XA XF4
- ③ SPÁDOVÉ BETONY - BETON C 40/50 XA2
- ④ PODKLADNÍ LOŽE Z KAMENIVA DRCENÉHO tl. 150 mm FR. 16 - 32 NEBO 32 - 63 mm
- ⑤ PODKLADNÍ BETON - C 25/30XA2 tl. 100 mm
- ⑥ NEREZ ŽEBŘÍK DL.2100MM, ŠÍŘKA 500MM, Z PROTISKLUZOVOU ÚPRAVOU A VÝSUVNÝMI MADLY
- ⑦ VODÁRENSKÝ POKLOP - PRO OTVOR 600 x 900 mm Z KOMPOZITU BEZ ODVĚTRÁNÍ VODOTĚSNÝ, TR.ZAT. D400
- ⑧ BETONOVÝ PODKLADNÍ SLOUP PRO ULOŽENÍ ARMATUR VODOVODU 200/200 MM Z BEDNÍCÍCH BETONOVÝCH TVÁRNIC PROLITÝCH BETONEM C15/20
- ⑨ PROSTUP STĚNOU ARMATURNÍ KOMORY PRO VODOVOD Ø250MM. BUDE SOUČÁSTÍ DODÁVKY AK.
- ⑩ KOMPOZITOVÝ POROROŠT 500/500MM OSAZENÝ DO RÁMEČKU

SOUŘADNICOVÝ SYSTÉM JTSK
VÝŠKOVÝ SYSTÉM BALT P.V.



SVIS TCE, spol. s r.o.

ZA CHLUMEM 814
418 01 BÍLINA

VYPRACOVAL: Ing. Los	ZODPOVĚDNÝ PROJEKTANT: Ing. Karásek	HLAVNÍ INŽENÝR PROJEKTU: Ing. Karásek	MANAŽER ÚTVARU: Ing. Hájek	TECHNICKÁ KONTROLA: Ing. Karásek
INVESTOR: Obec Liběšice		KRAJ: Ústecký		FORMÁT: 2 x A4
PŘÍLOHA: IO01 VODOVOD REDUKČNÍ KOMORA 1 STAVEBNÍ ŘEŠENÍ			DATUM: 02/2024	
			STUPEŇ: DPS	
			ČÍSLO ZAKÁZKY: 05/2024	
AKCE: DOLNÍ A HORNÍ CHOBOLICE – VODOVOD		MĚŘÍTKO: 1:25	ČÍSLO VÝKRESU: D.1.5.1	ČÍSLO PARÉ: