



REDUKČNÍ KOMORA 1 - ŘEZ

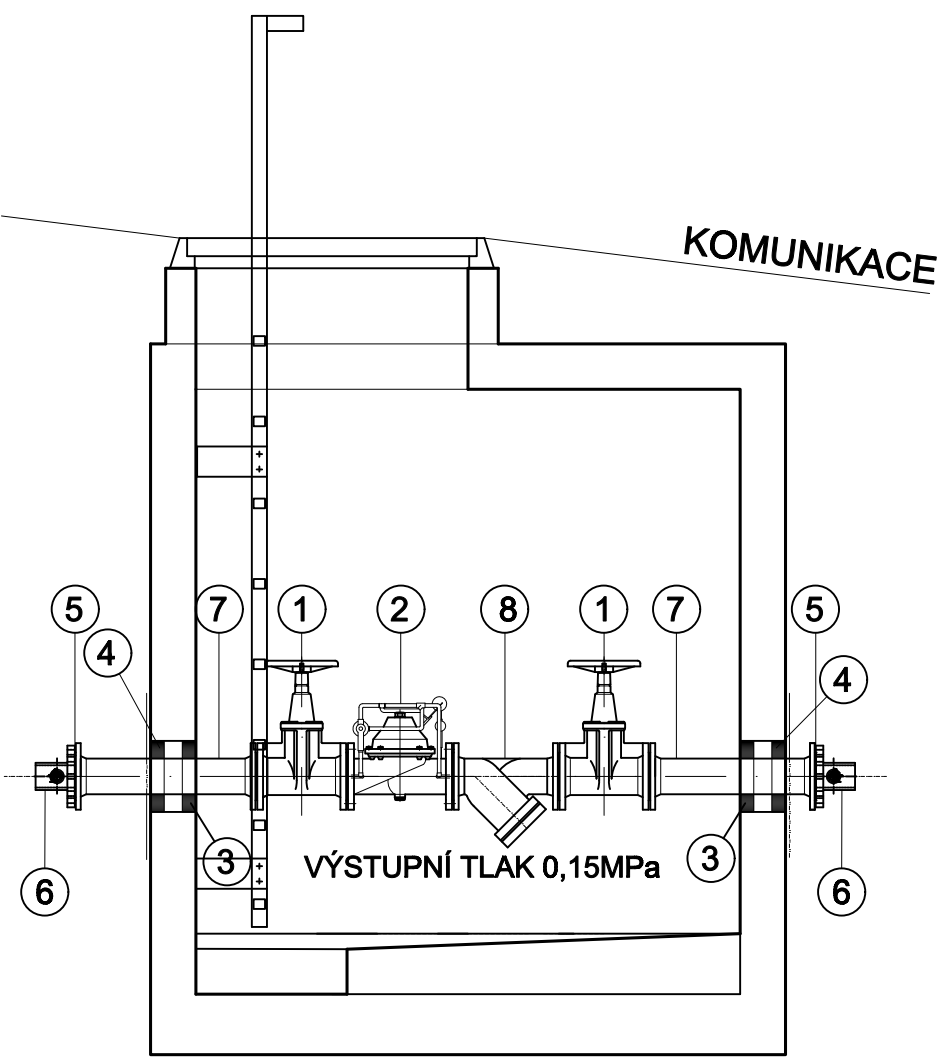


REDUKČNÍ KOMORA 2 - ŘEZ

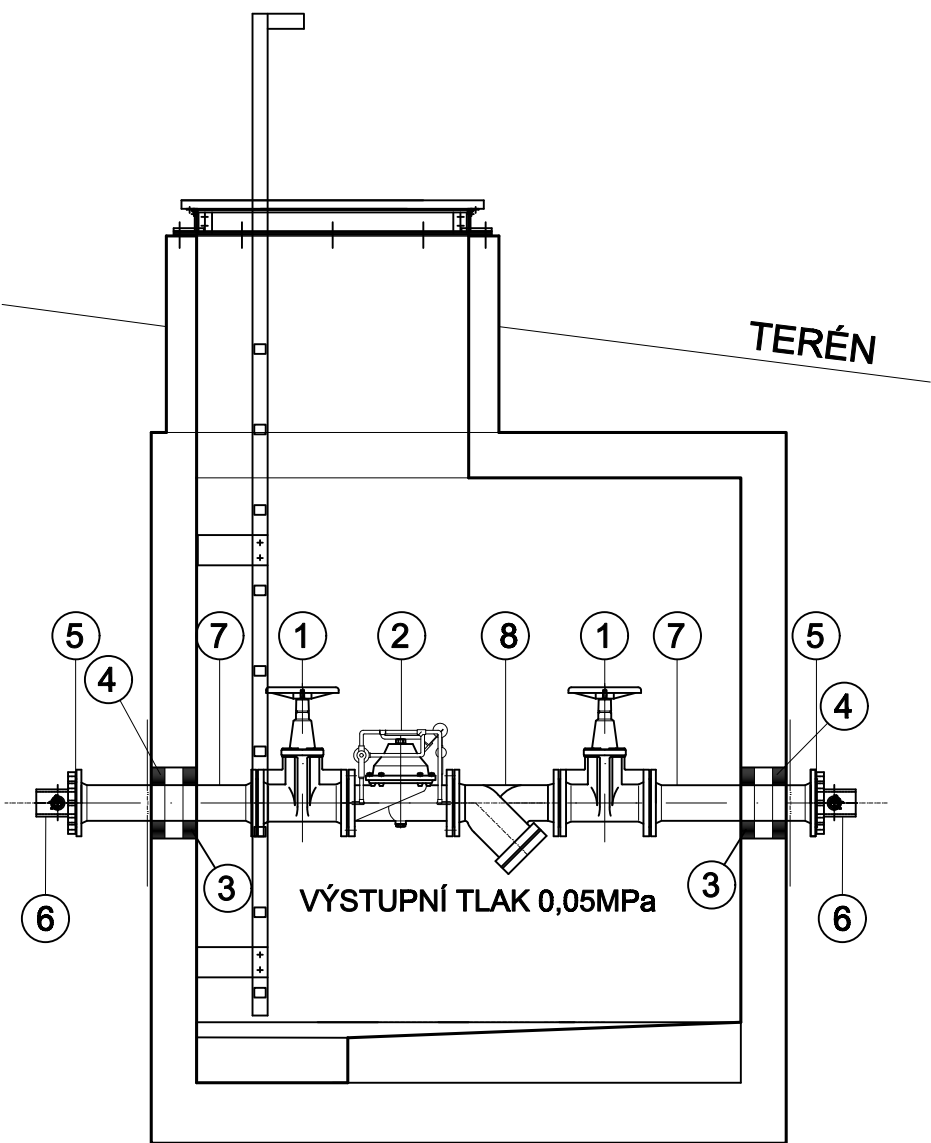

LEGENDA

- ① ŠOUPĚ PŘÍRUBOVÉ DN80 PN16 MĚKCETĚSNÍCÍ KLÍNOVÉ S RUČNÍM KOLEM
- ② VENTIL PRO REDUKCI TLAKU PŘÍRUBOVÝ DN80 PN 16
- ③ DĚLENÁ TĚSNÍCÍ VLOŽKA S NEREZOVÝMI PŘÍTLAČNÝMI KROUŽKY PRYŽOVÝ SEGMENT Z EPDM, PRŮMĚR 250/90 MM
- ④ DĚLENÁ TĚSNÍCÍ VLOŽKA S LÍMCEM PRO ASFALTOVÝ PÁS S NEREZOVÝMI PŘÍTLAČNÝMI KROUŽKY, PRYŽOVÝ SEGMENT Z EPDM, PRŮMĚR 250/90 MM
- ⑤ PROTIKOROZNÍ BANDÁŽ PŘÍRUBOVÉHO SPOJE
- ⑥ LEMOVÝ NÁKRUŽEK + OTOČNÁ PŘÍRUBA DN80 PN16
- ⑦ DVOUPŘÍRUBOVÝ FF KUS L=600 DN 80 PN 16
- ⑧ LAPAČ NEČISTOT SE ZÁTKOU DN 80 PN 16

REDUKČNÍ KOMORA 1,2 - PŮDORYS

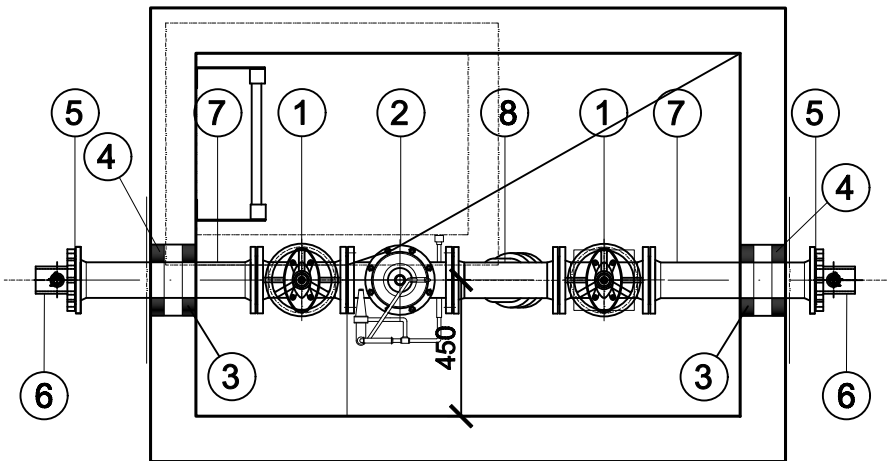

SOUŘADNICOVÝ SYSTÉM JTSK
VÝŠKOVÝ SYSTÉM BALŤ P.V.

		SVIS TCE, spol. s r.o.		ZA CHLUMEM 814 418 01 BÍLINA	
VYPRACOVAL: Ing. Los	ZODPOVĚDNÝ PROJEKTANT: Ing. Karásek	HLAVNÍ INŽENÝR PROJEKTU: Ing. Karásek	MANAŽER ÚTVARU: Ing. Hájek	TECHNICKÁ KONTROLA: Ing. Karásek	
INVESTOR: Obec Liběšice		KRAJ: Ústecký		FORMÁT:	2 x A4
PŘÍLOHA: IO01 VODOVOD REDUKČNÍ KOMORA 1, 2 TECHNOLOGIE			DATUM:	02/2024	
			STUPEŇ:	DPS	
			ČÍSLO ZAKÁZKY:	05/2024	
AKCE: DOLNÍ A HORNÍ CHOBOLICE – VODOVOD		MĚŘÍTKO: 1:25	ČÍSLO VÝKRESU: D.1.5.3	ČÍSLO PARÉ:	