 



PŮDORYS



SOUŘADNICOVÝ SYSTÉM JTSK
VÝŠKOVÝ SYSTÉM BAL T P.V.

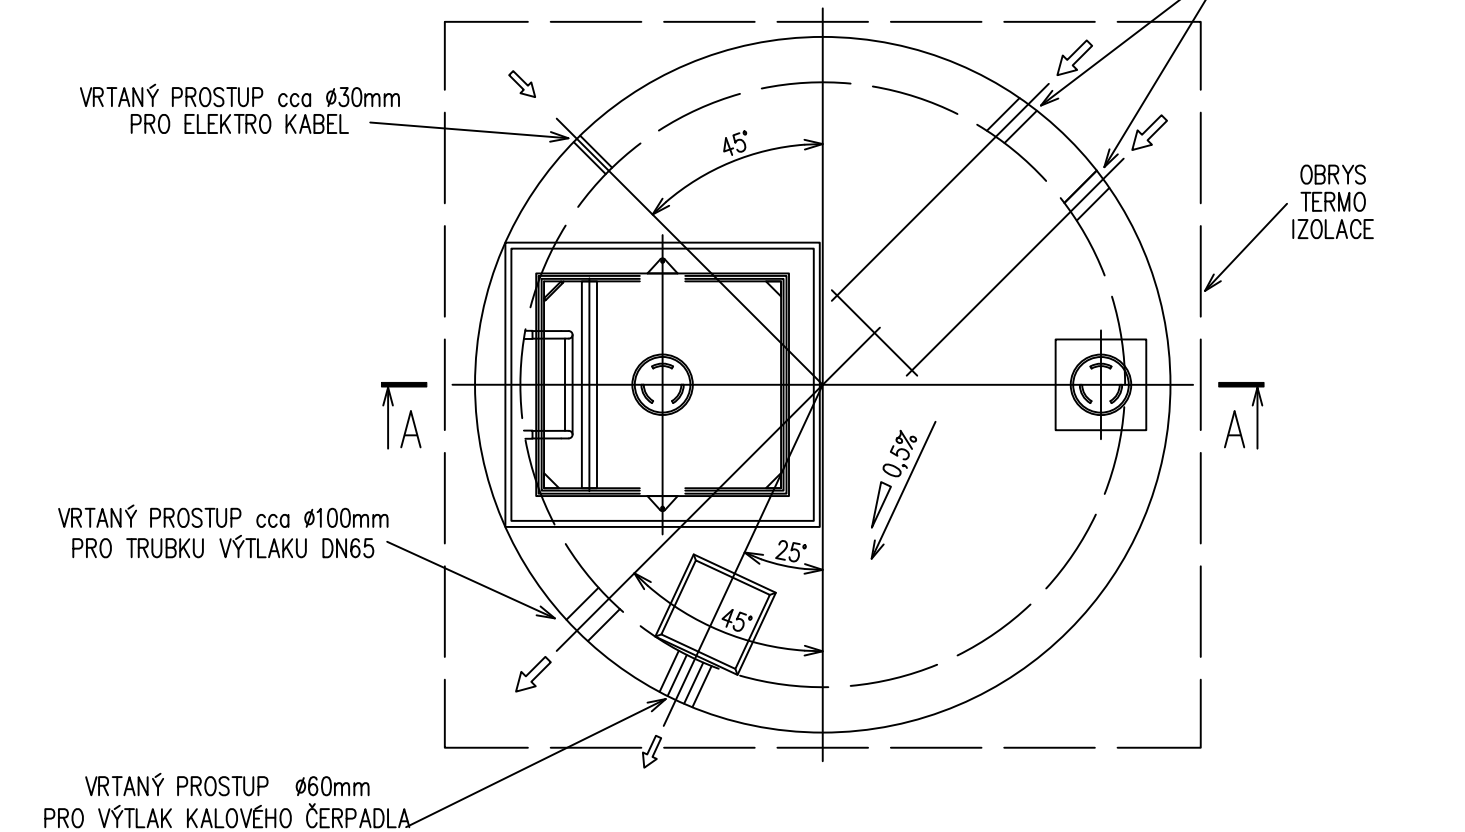

SVIS TCE, spol. s r.o.

ZA CHLUMEM 814
418 01 BÍLINA

YPRACOVAL: Ing. Los	ZODPOVĚDNÝ PROJEKTANT: Ing. Karásek	HLAVNÍ INŽENÝR PROJEKTU: Ing. Karásek	MANAŽER ÚTVARU: Ing. Hájek	TECHNICKÁ KONTROLA: Ing. Karásek
INVESTOR: Obec Liběšice	KRAJ: Ústecký	FORMÁT:	2 x A4	
PŘÍLOHA: SO01 ČERPACÍ STANICE ČERPACÍ STANICE STAVEBNÍ ŘEŠENÍ			DATUM:	02/2024
			STUPEŇ:	DPS
			ČÍSLO ZAKÁZKY:	05/2024
AKCE: DOLNÍ A HORNÍ CHOBOLICE – VODOVOD		MĚŘÍTKO: 1:25	ČÍSLO VÝKRESU: D.2.2	ČÍSLO PARÉ: