




ŘEZ A-A'

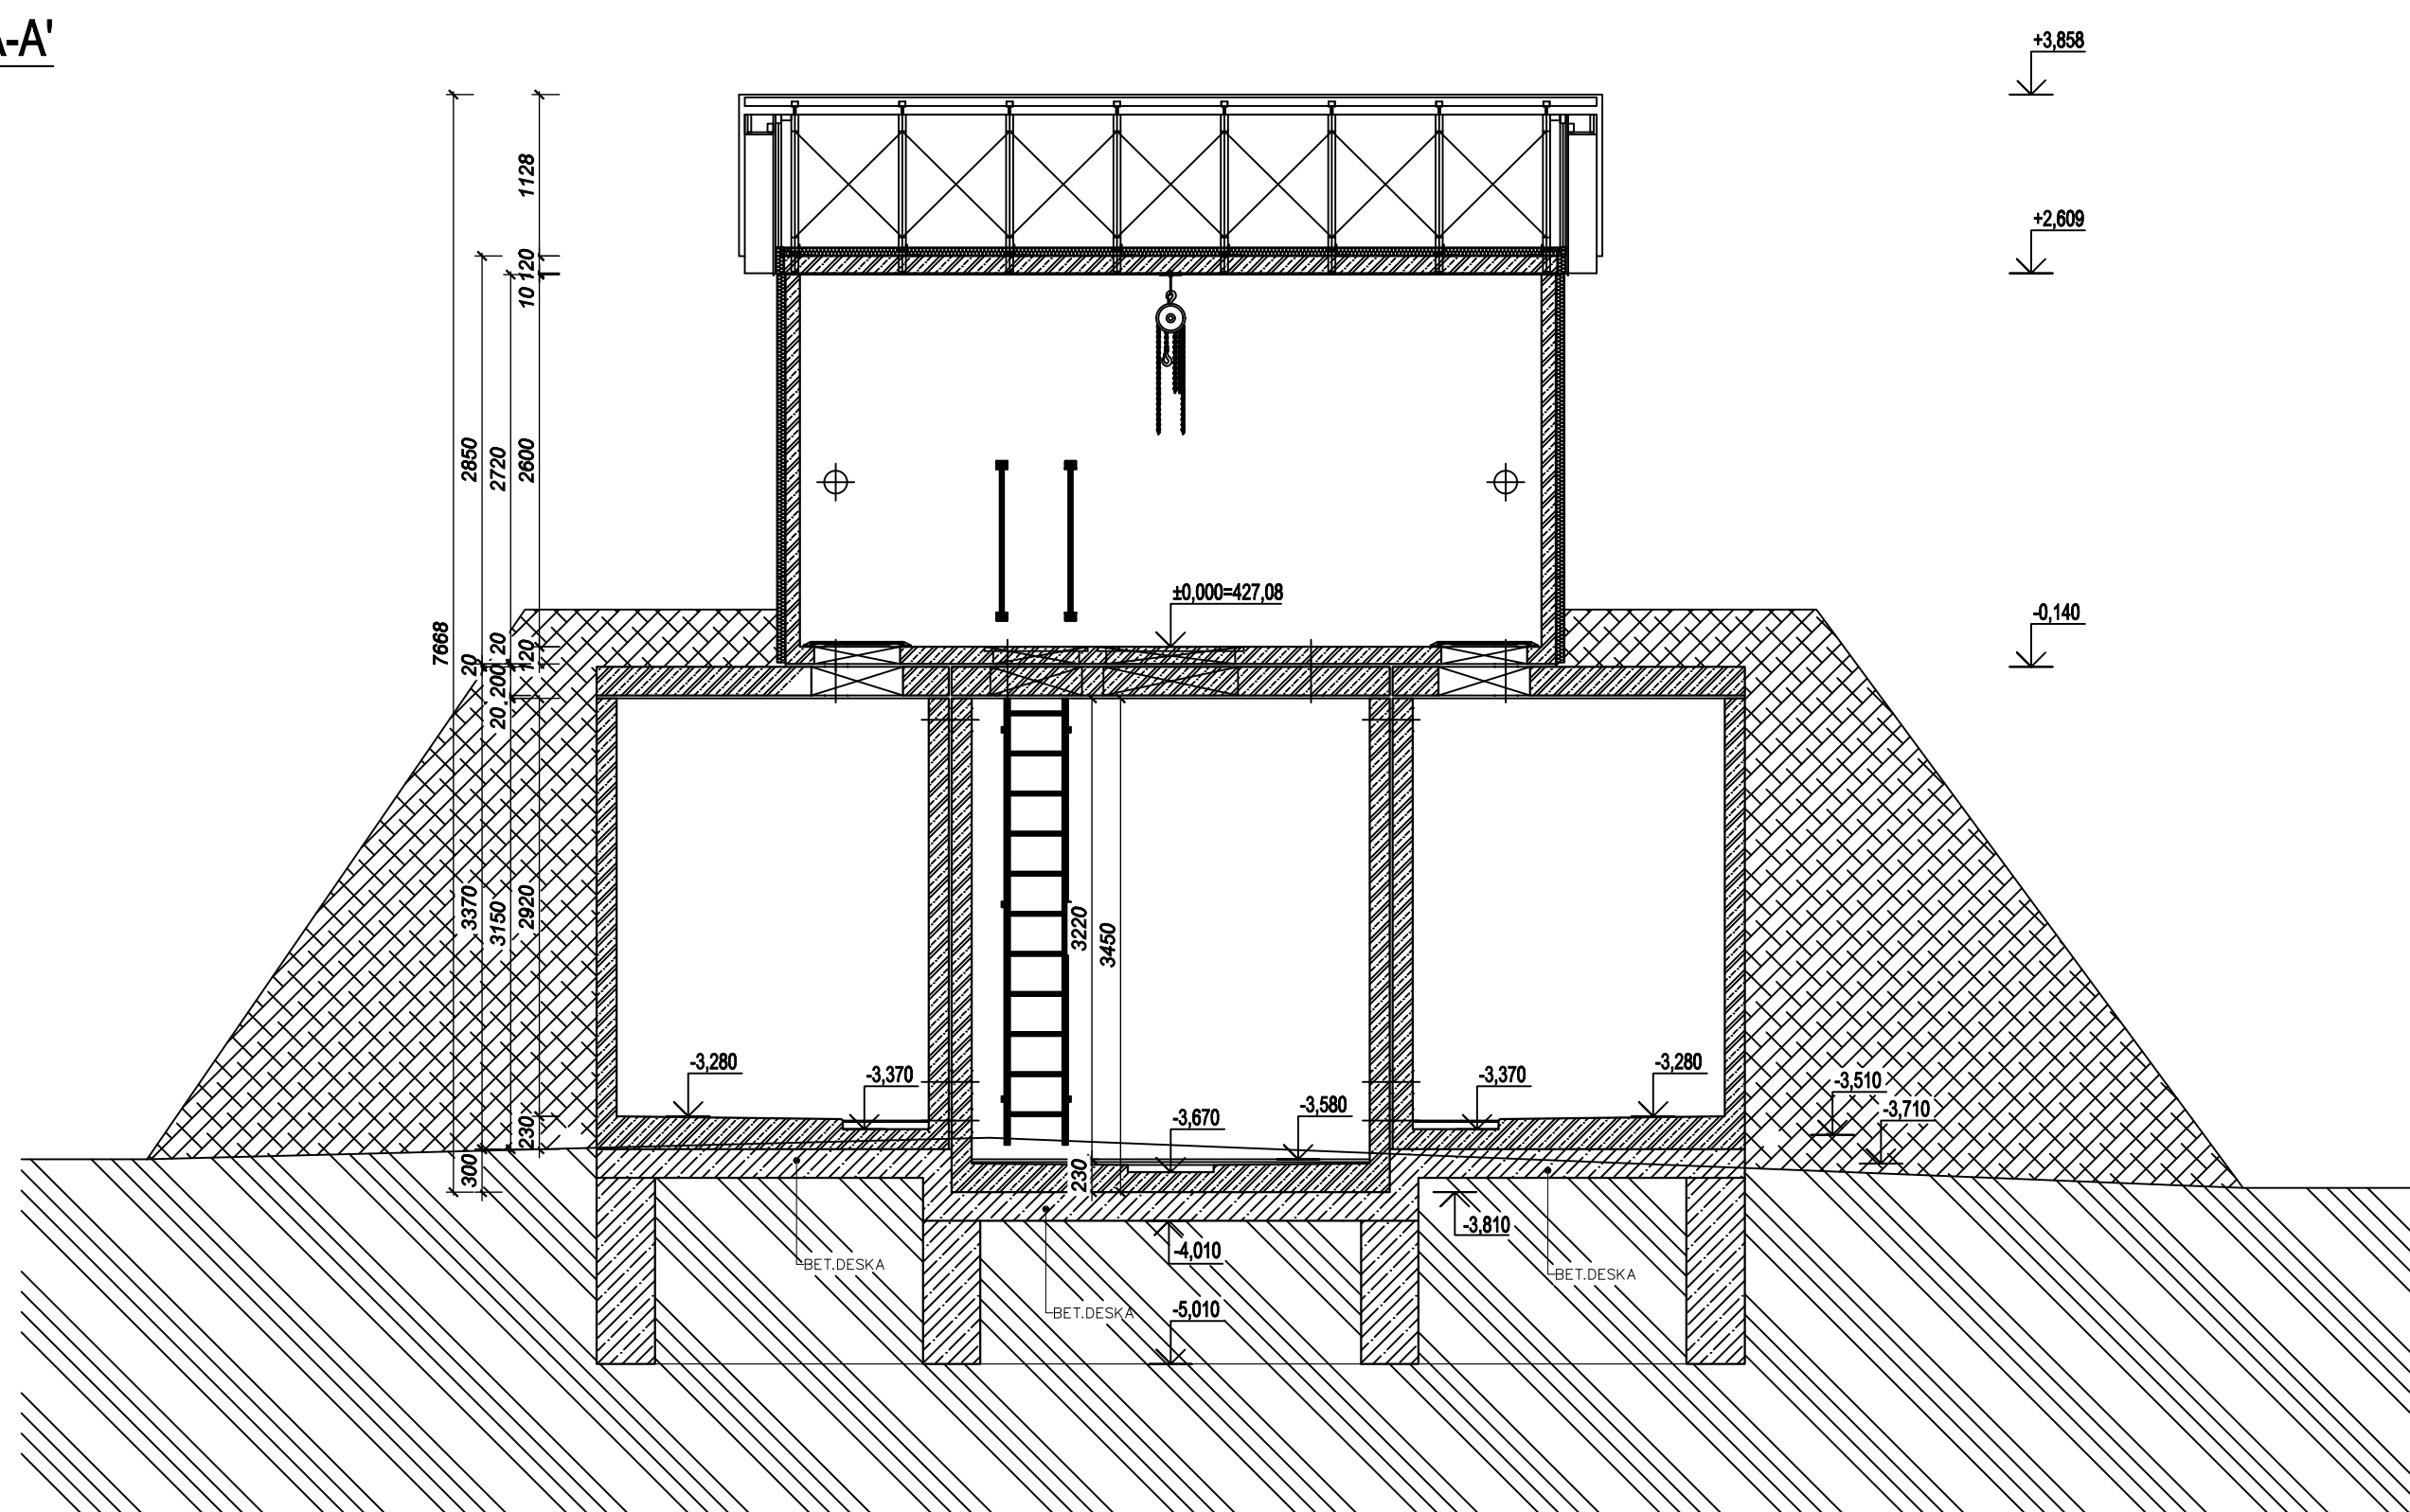

ŘEZ B-B'

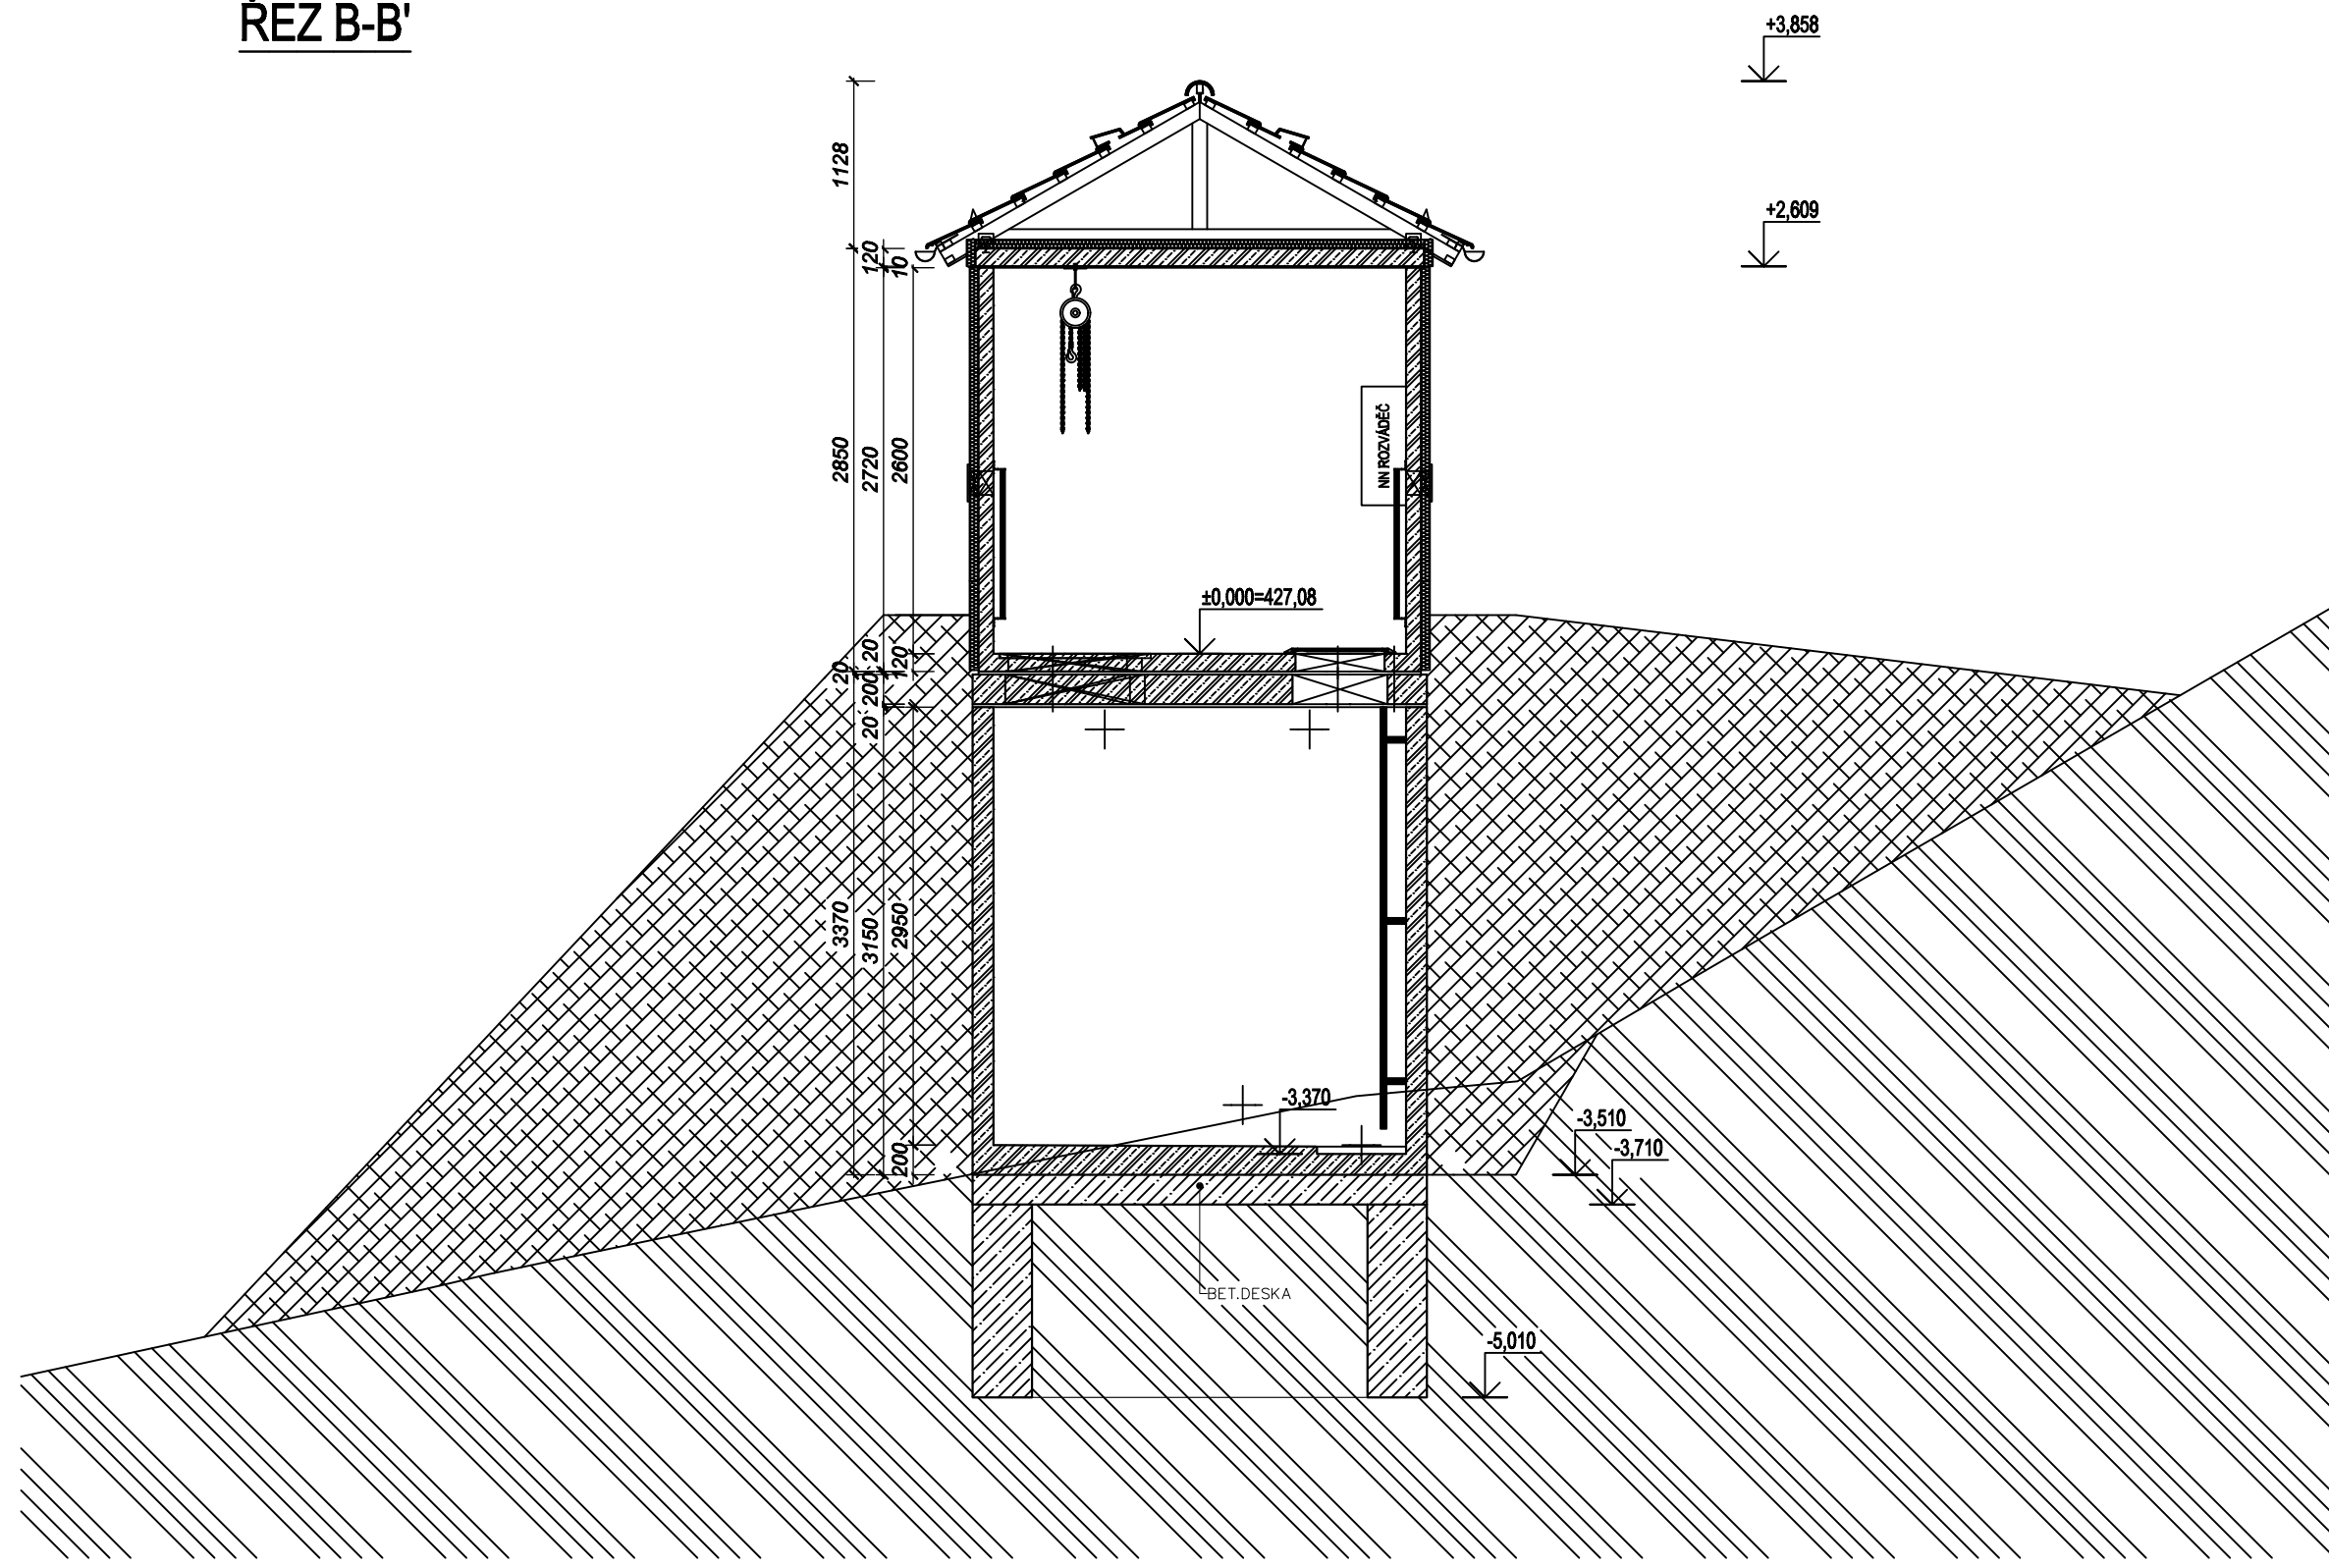

ŘEZ C-C'

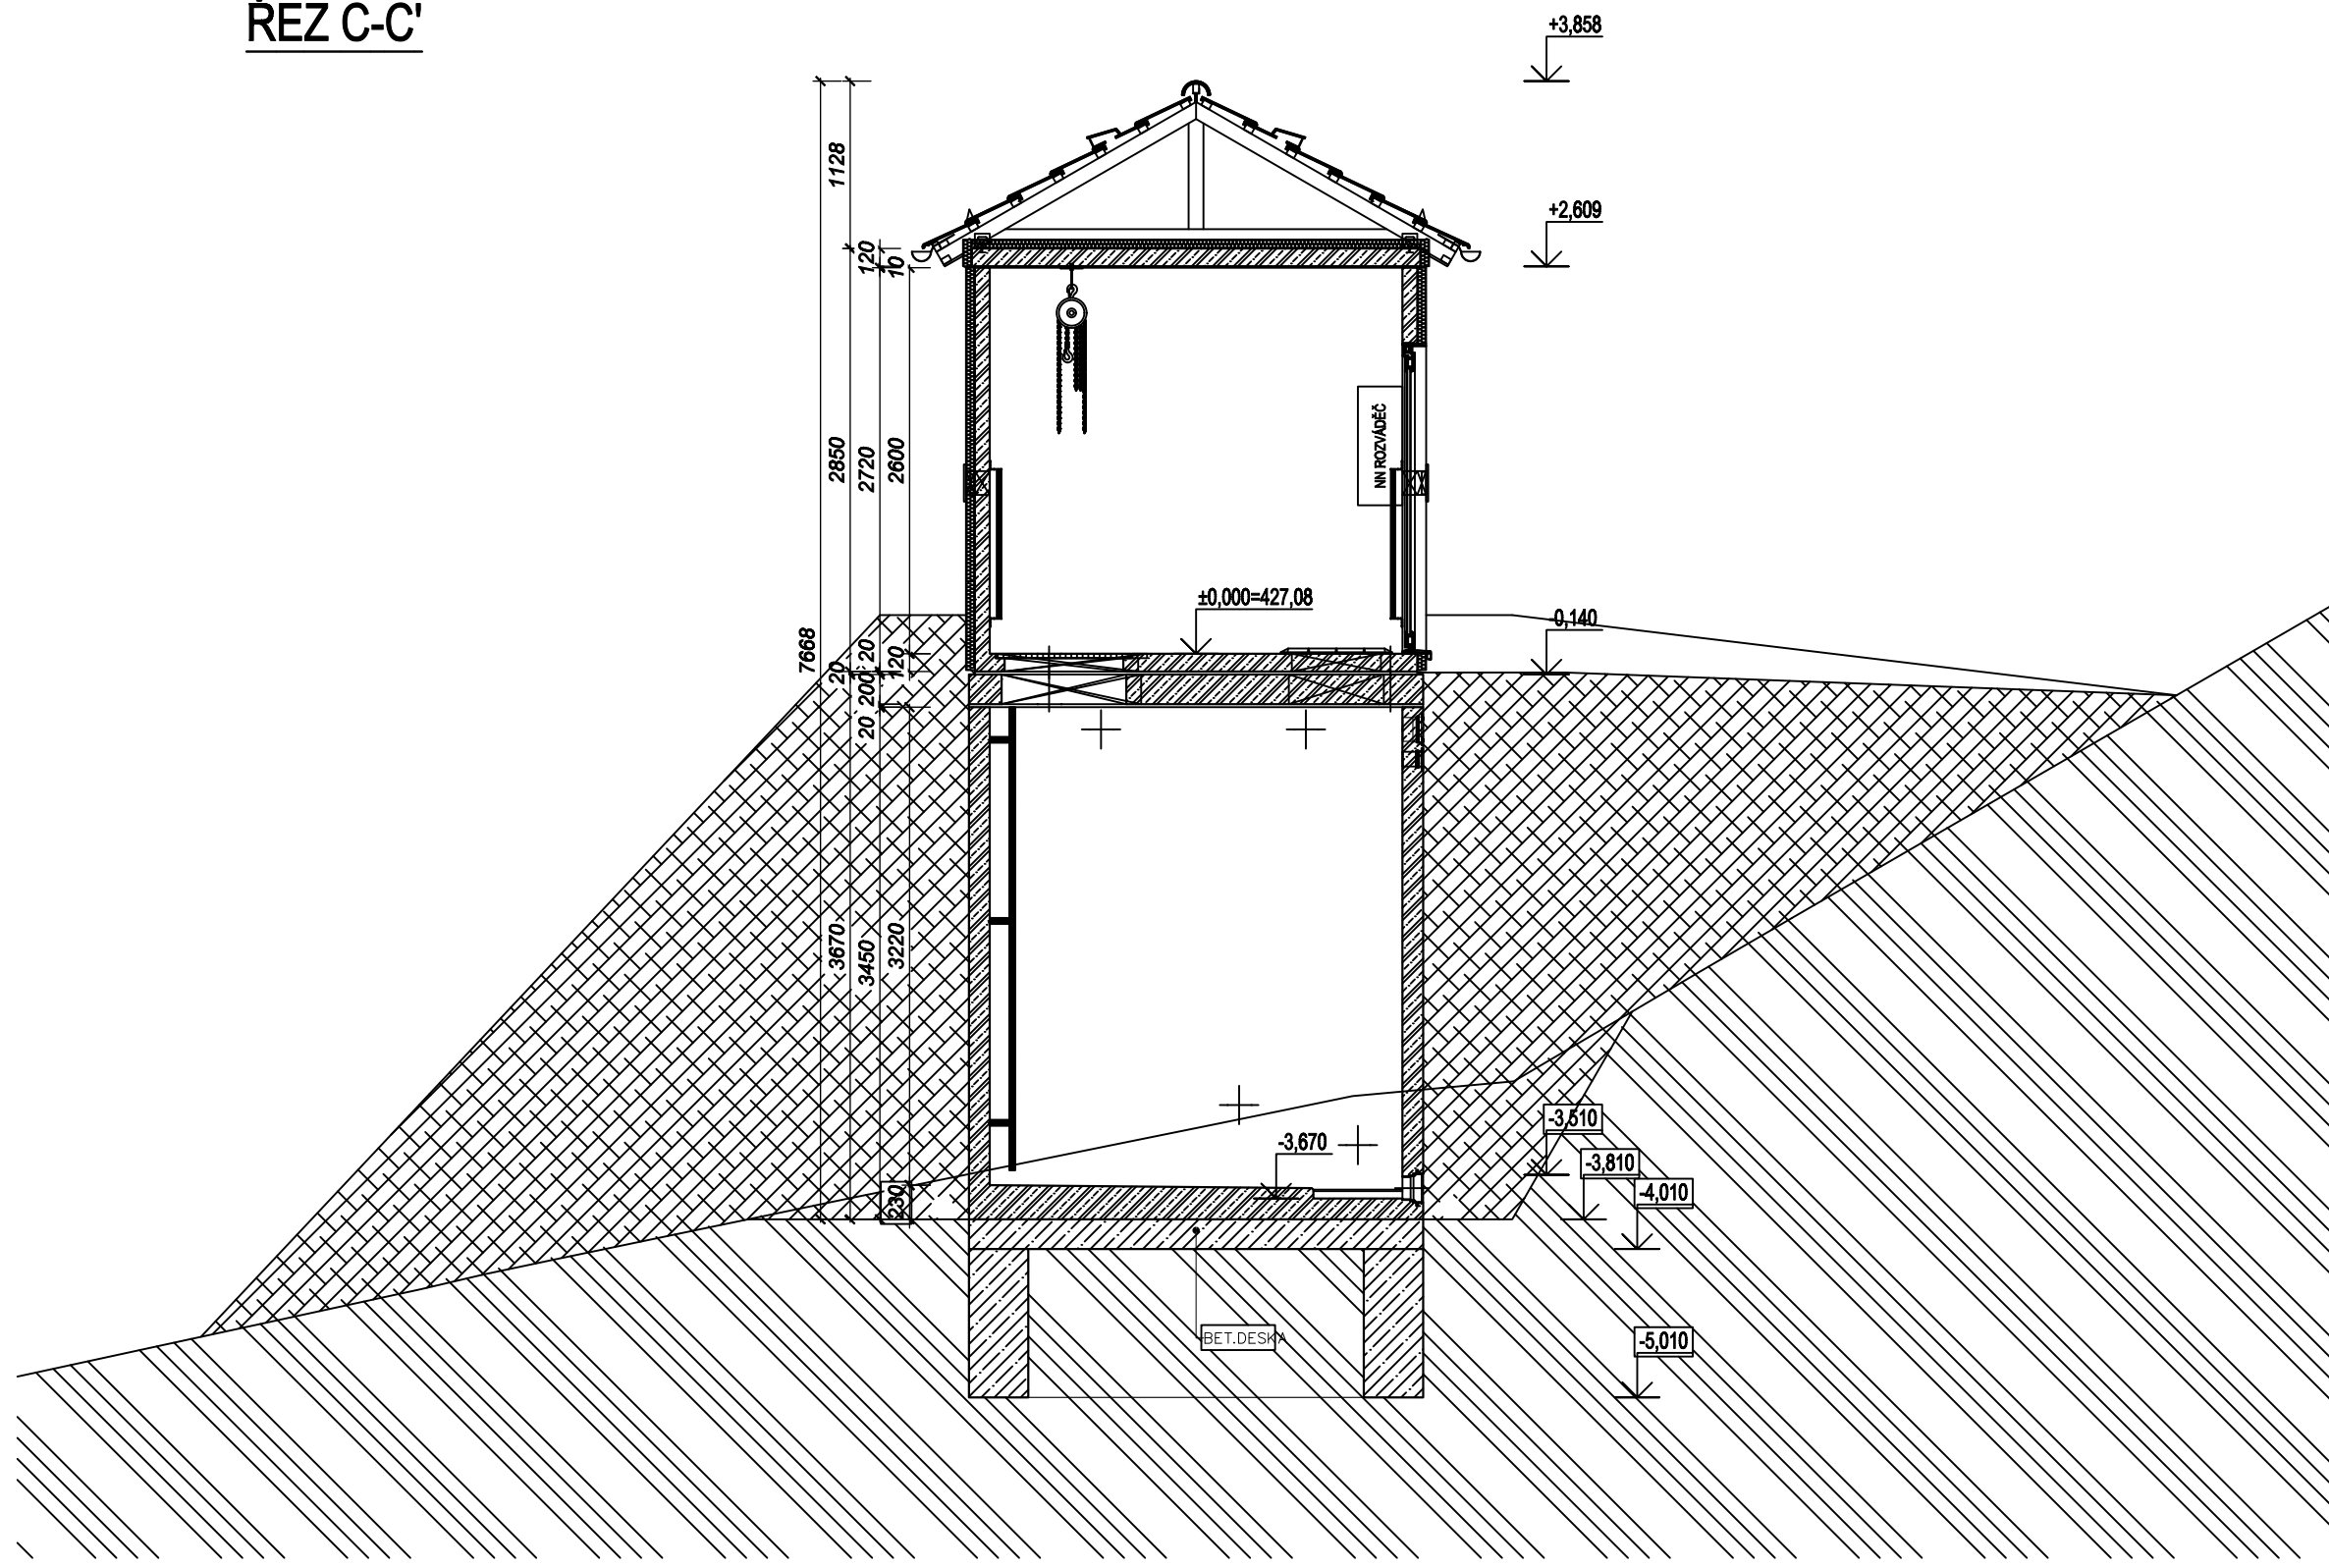

POZNÁMKY:

Založení stavby
Typ založení betonové pasy šířky 400mm. Základová deska tl.200mm vyztužena 2xKARl sítí 100/100/8mm.
BETON C16/20.

Technologické prostupy
Prostupy pro trubní vystrojení, kabelové vedení NIN, bude jádrové vrtáno na stavbách sestavení

Armáturní komora je vybavena kab. průchodkami 1x HSI 150-K/140, 1x HSI 90-K, možností osazení segmentového těsnění a zemnicí průchodkou 1x HEA-ISS-M12. Na výstoku z armáturní komory je připravena šachtová vložka pro připojení KG 150.

Vstupy do akumulace a armatury
Všechny vstupy jsou vybaveny nerezovými žebříky a nerezovými madly. Vstupy do akumulací jsou vybaveny plastovými poklopy 600x800 mm třídy A15 s vyvýšeným línem. Vstup do armatury komory 600x800 mm překrytý pochodem rotem 700x1000 mm. Otvor pro technologii 900x900 mm překrytý pochodem rotem 1000x1000 mm (zatížení rotu 1000x1000 mm max.13,52 kN/m², nebo 1,87 kN působící na zatěž. ploše 200x200 mm).

Odvětrání
Prostupy pro odvětrání budou jádrové vrtány na stavbě po sestavení. Otvory po protažení větrácho potrubí KG DN125 bude těsněno studniční pěnou (lze osadit segmentové těsnění). Pro odvětrání bude osazena filtrační kazeta MFL 125.


Elektro vstrojení
V nadzemní části armaturní komory je umístěn elektro rozváděč pro světelné a zásuvkové obvodů. Řízení servoklapek nebo blokáce čemáří z vrůt.

Zateplení technologického objektu
Technologický objekt je zateplený perimetrem a polystyrenem EPS tl. 60 mm.


Zastřešení
Střeška je navržena jako sedlová s betonovou krytinou. Střešní deska je zateplena
shora.

SKLADBA TYPU NÁDRŽÍ VODOJEMU	
VODOJEM 2x15 m³	
VÝŠKA HLADINY VODY = 2,50 m	
ZASTAVĚNÁ PLOCHA	24,54 m²
OBESTAVĚNÝ PROSTOR	151,20 m³


POHLED ČELNÍ

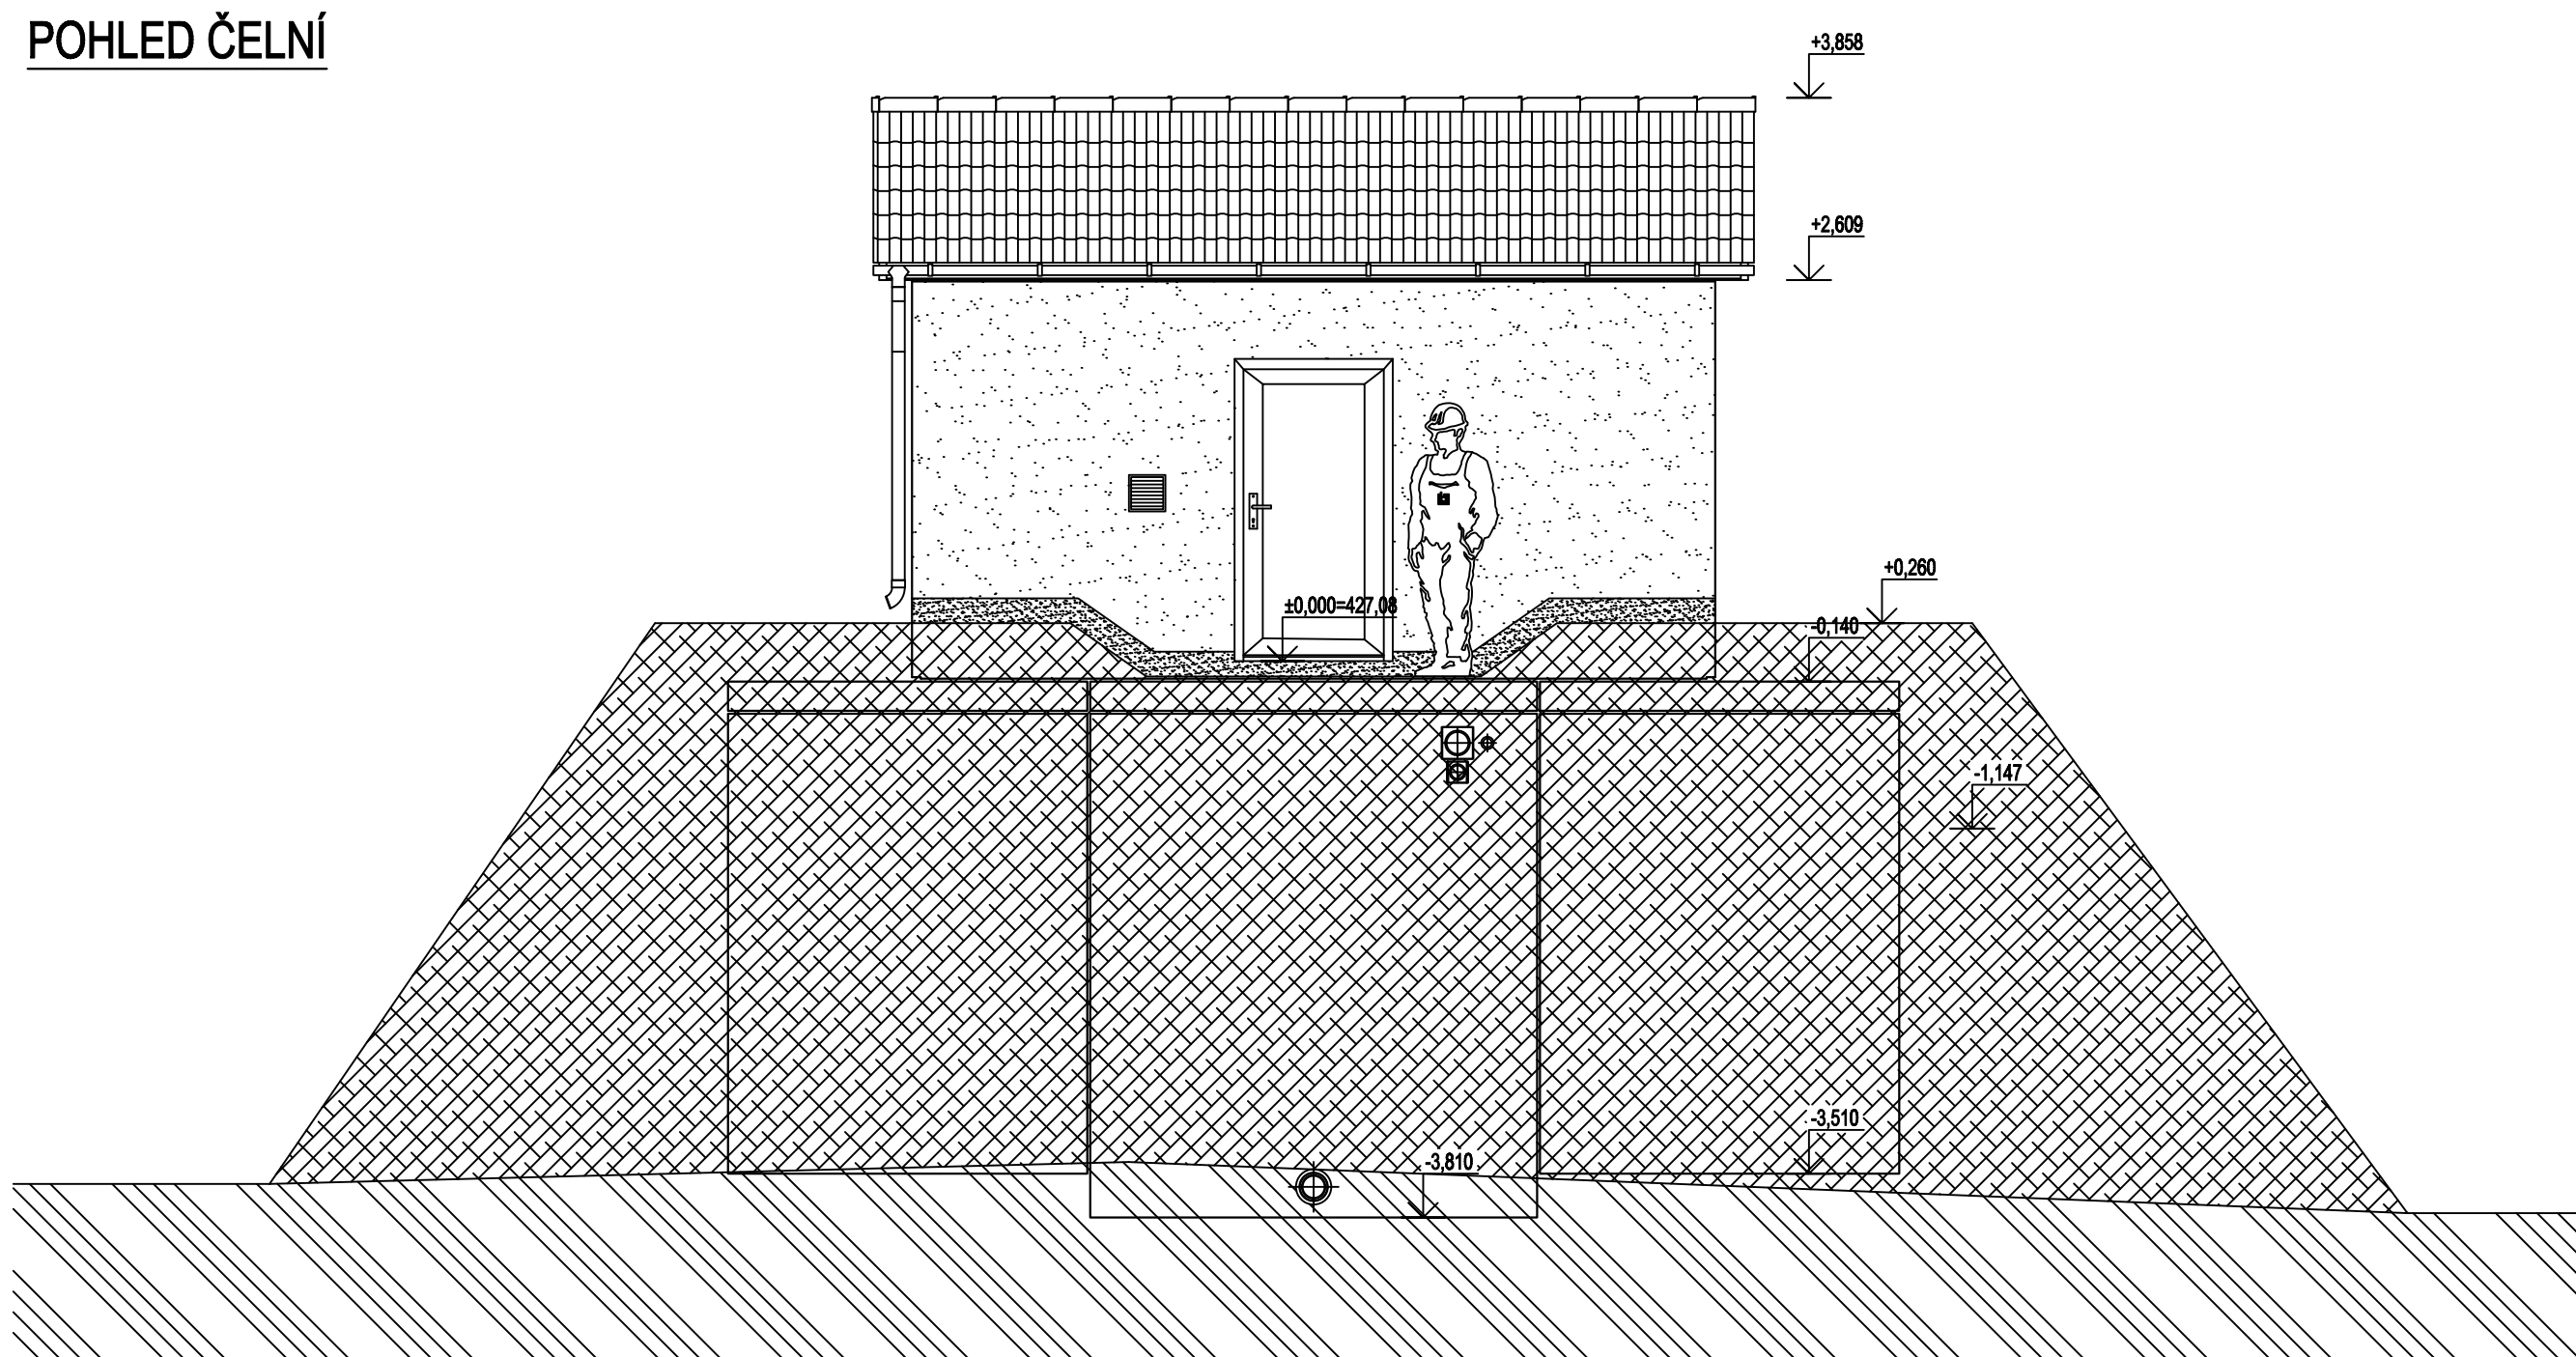


POHLED BOČNÍ

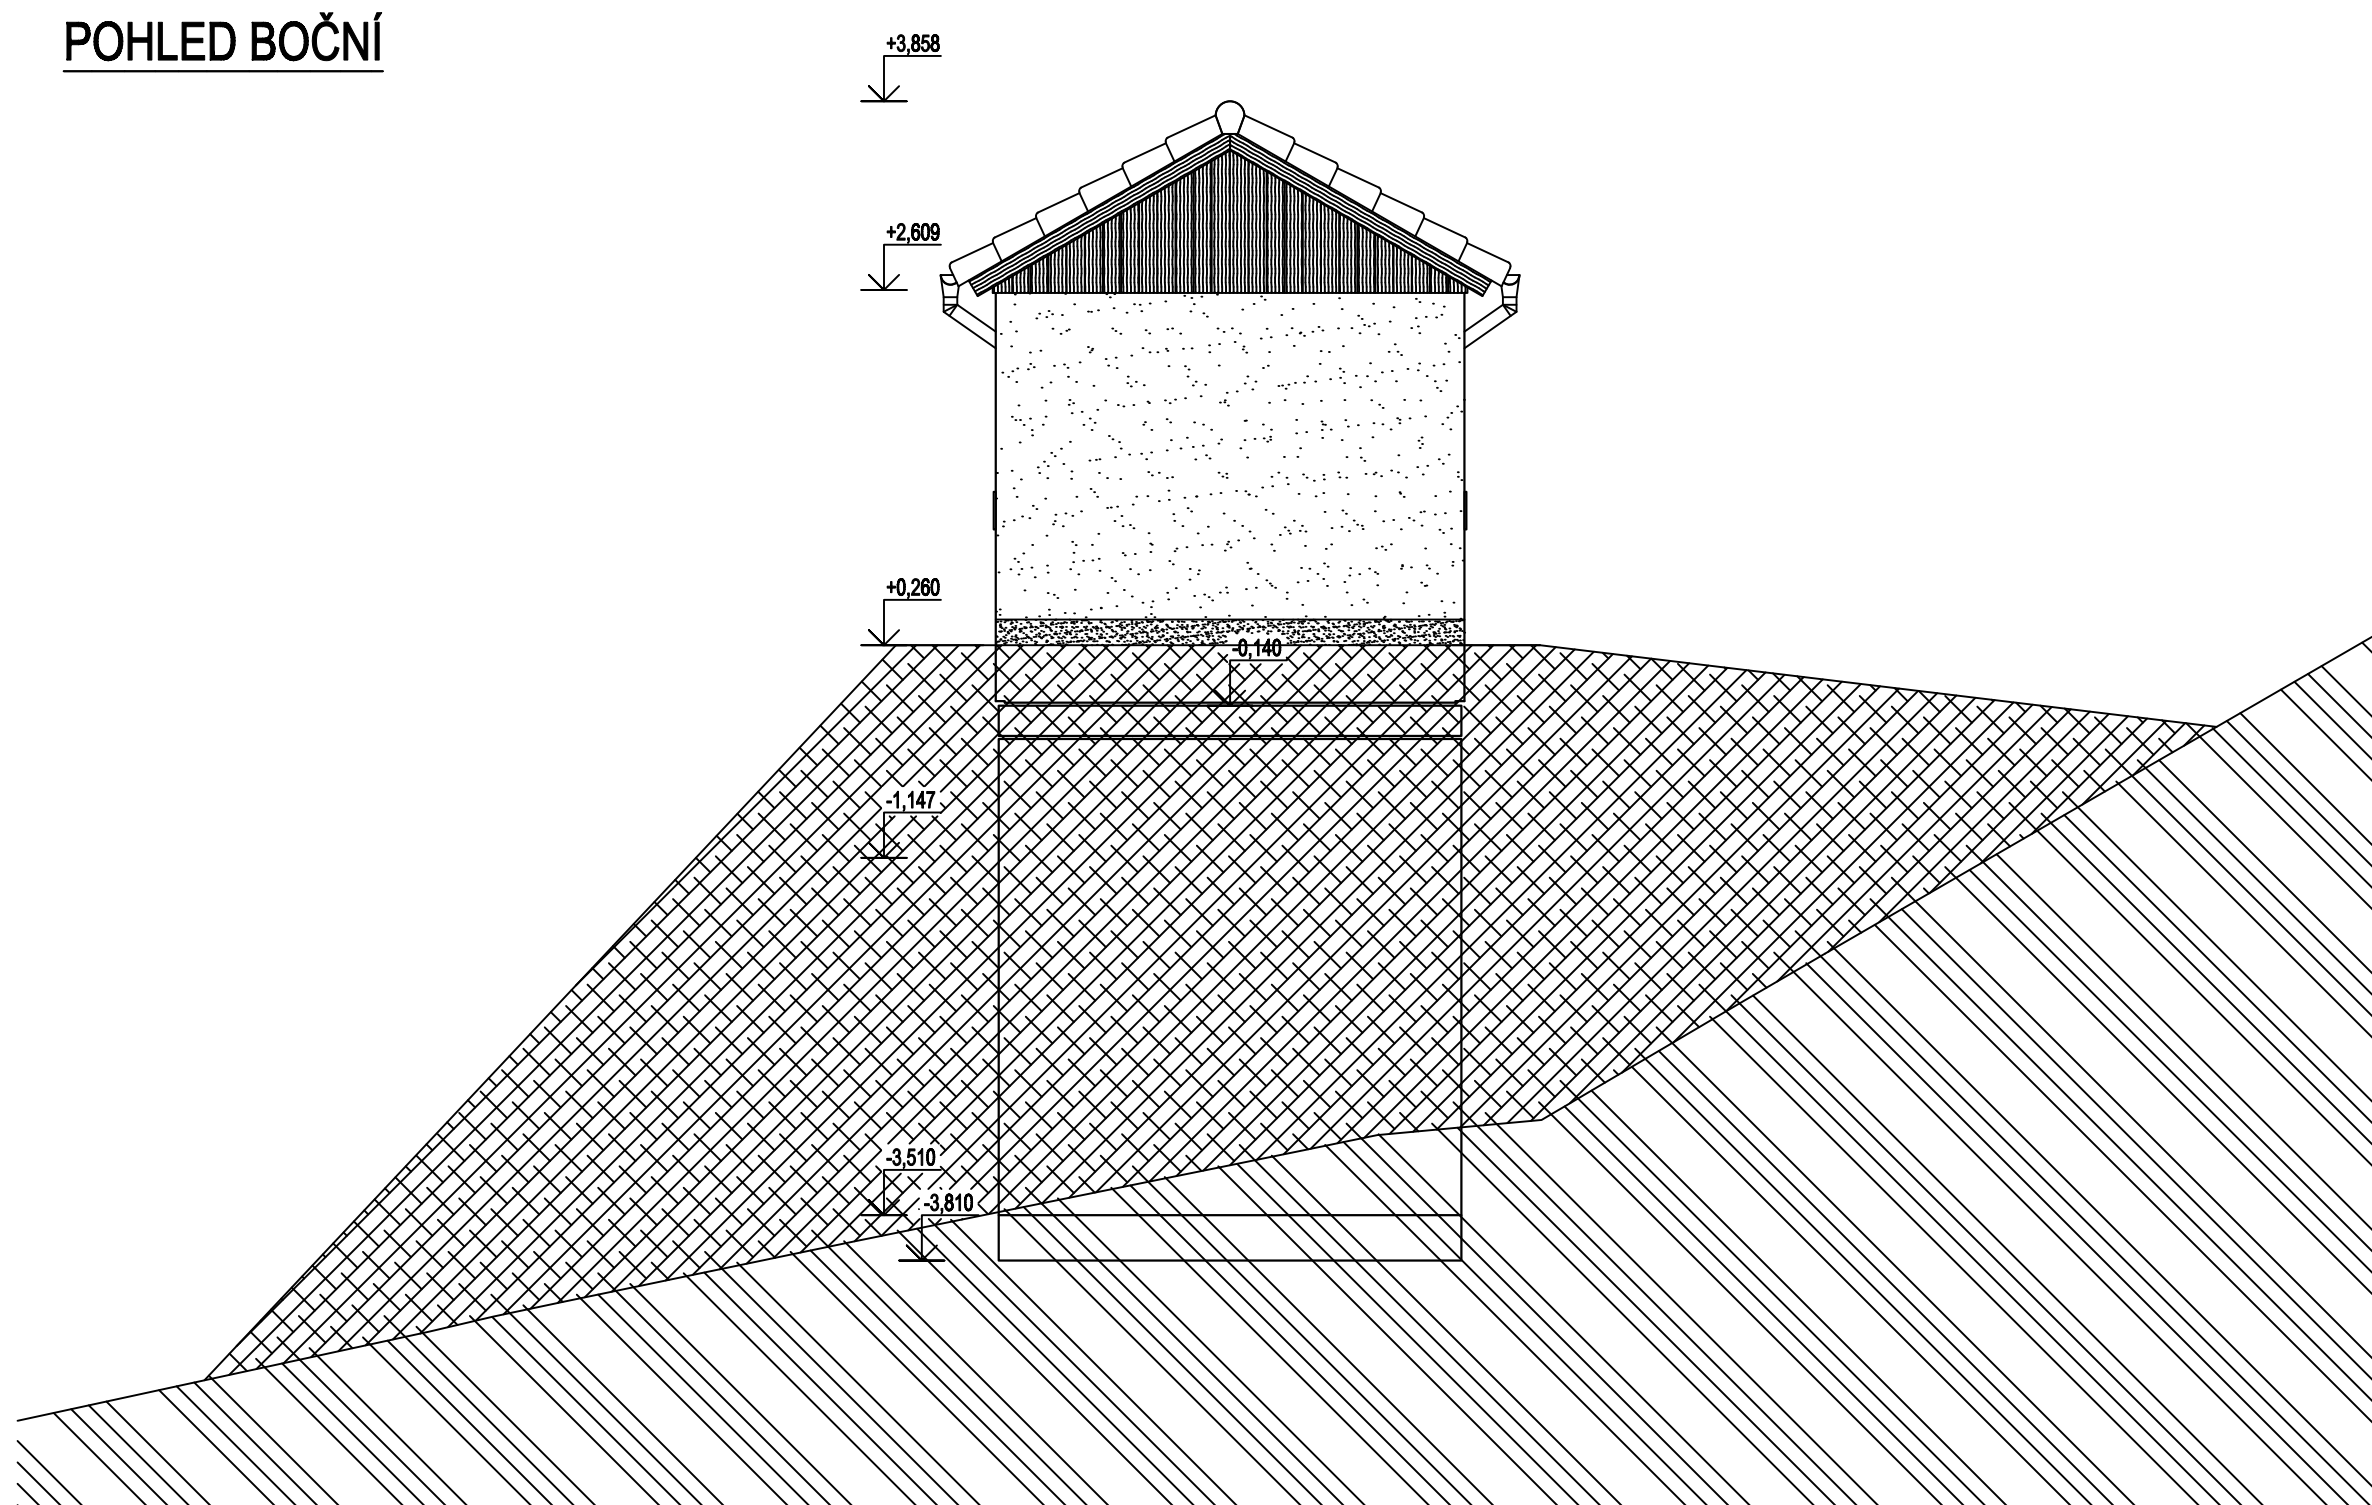


PŪDORYS 1.NP

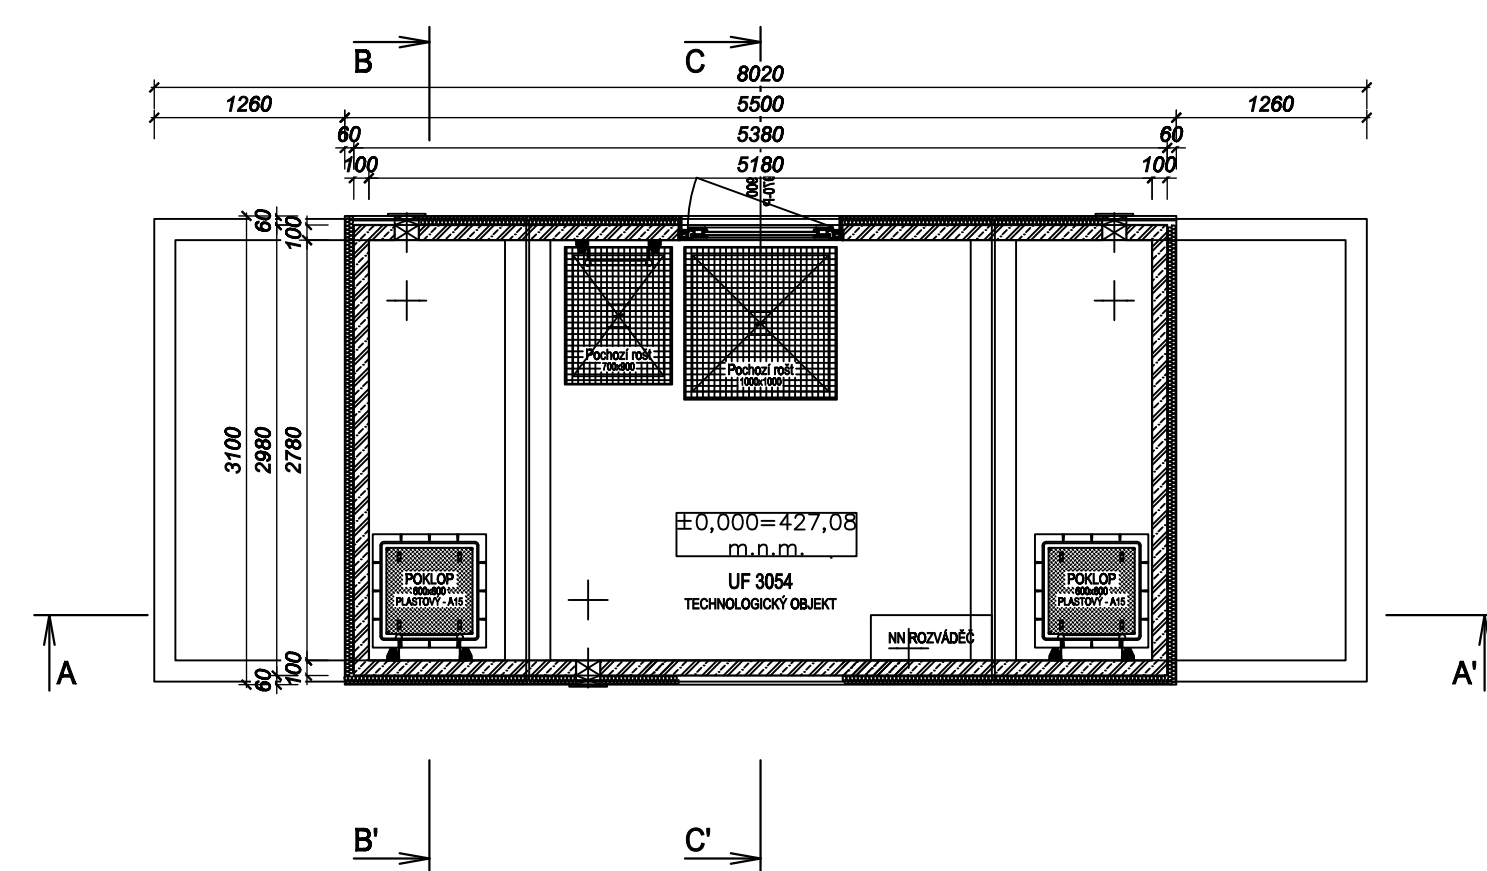

PŮDORYS 1.PP

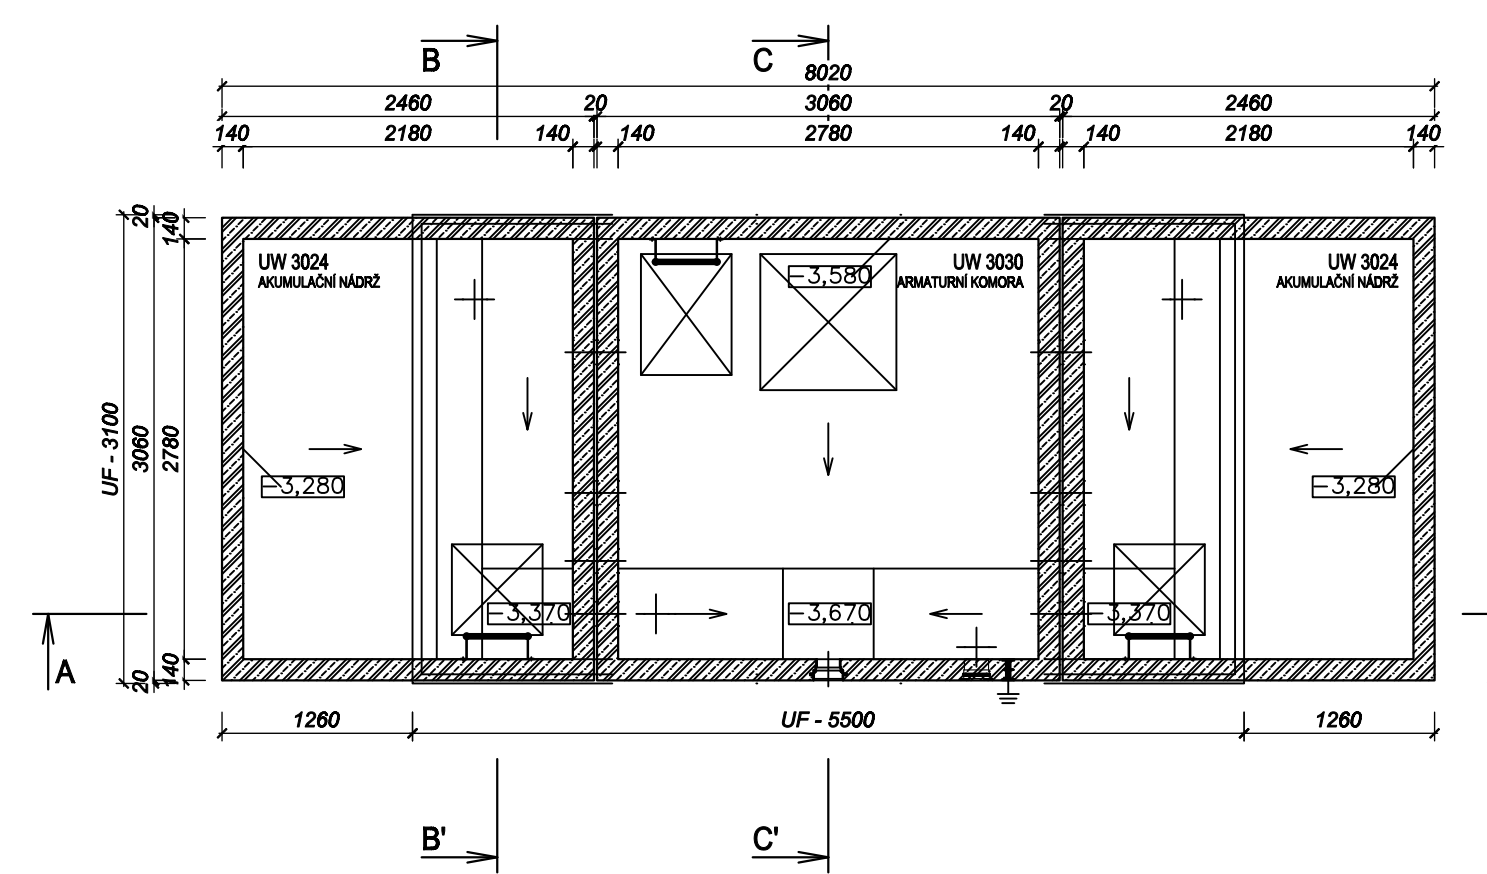

PŮDORYS ZÁKLADŮ

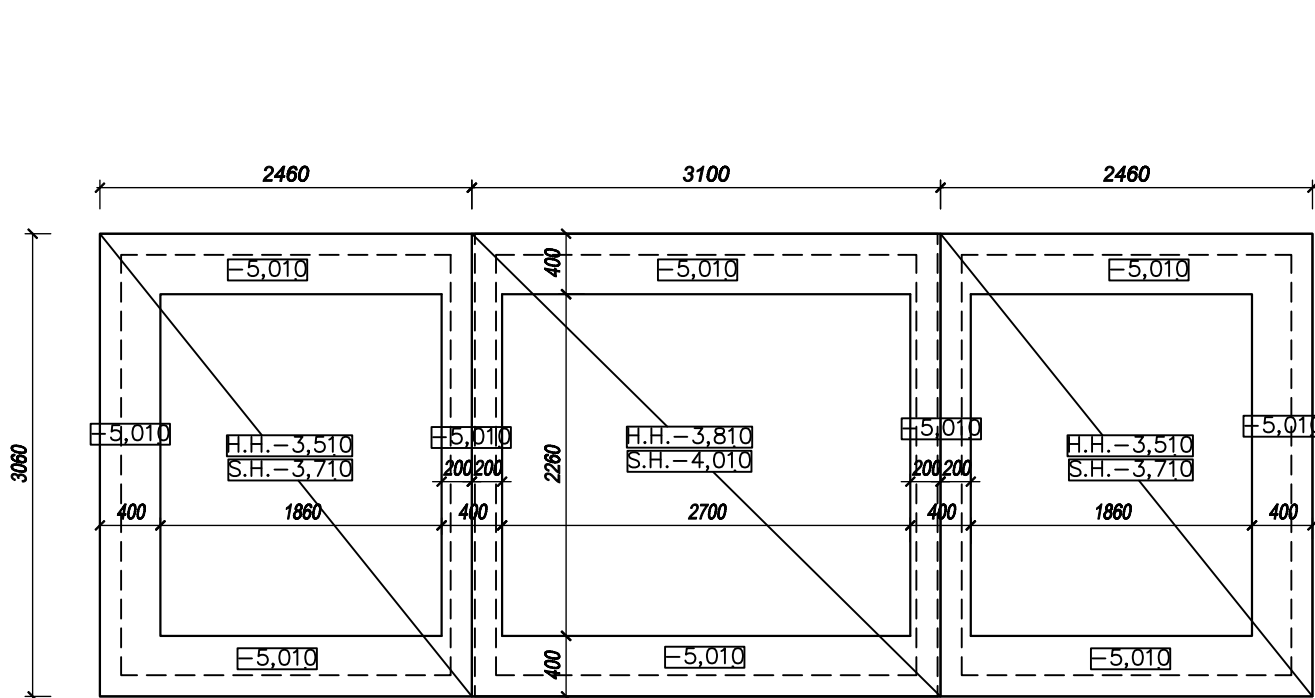

Založení stavby
Typ založení betonové pasy šířky 400mm. Základová deska tl.200mm vyztužena 2xKARL sítě 100/100/8mm. BETON C16/20.

SOUŘADNICOVÝ SYSTÉM JTSK
VÝŠKOVÝ SYSTÉM BALŤ P.V.

		SVIS TCE, spol. s r.o.		ZA CHLUMEM 814 418 01 BILNA	
VYPRACOVÁVATEL: Ing. Loe		ZODPOVÝDNÝ PROJEKTANT: Ing. Kordásek		HLAVNÍ INŽENÝR PROJEKTU: Ing. Kordásek	
INVESTOR: Obec Liběšice		KRAJ: Ústecký		MANAŽÉR OTVÁRÁ: Ing. Hojtek	
PŘÍLOHA: SO02 NOVÝ VODOJEM NOVÝ VODOJEM STAVEBNÍ ČÁST				TECHNICKÁ KONTROLA: Ing. Kordásek	
				12 x A4	
				02/2024	
				STUPEŇ: DPS	
				ČÍSLO ZAKÁZKY: 05/2024	
AKCE: DOLNÍ A HORNÍ CHOBOUZE – VODOVOD		MĚŘÍTKO: 1:50		ČÍSLO VÝKRESU: D.3.2	
				ČÍSLO PÁNE:	