




SCHÉMA TRUBNÍHO VYBAVENÍ

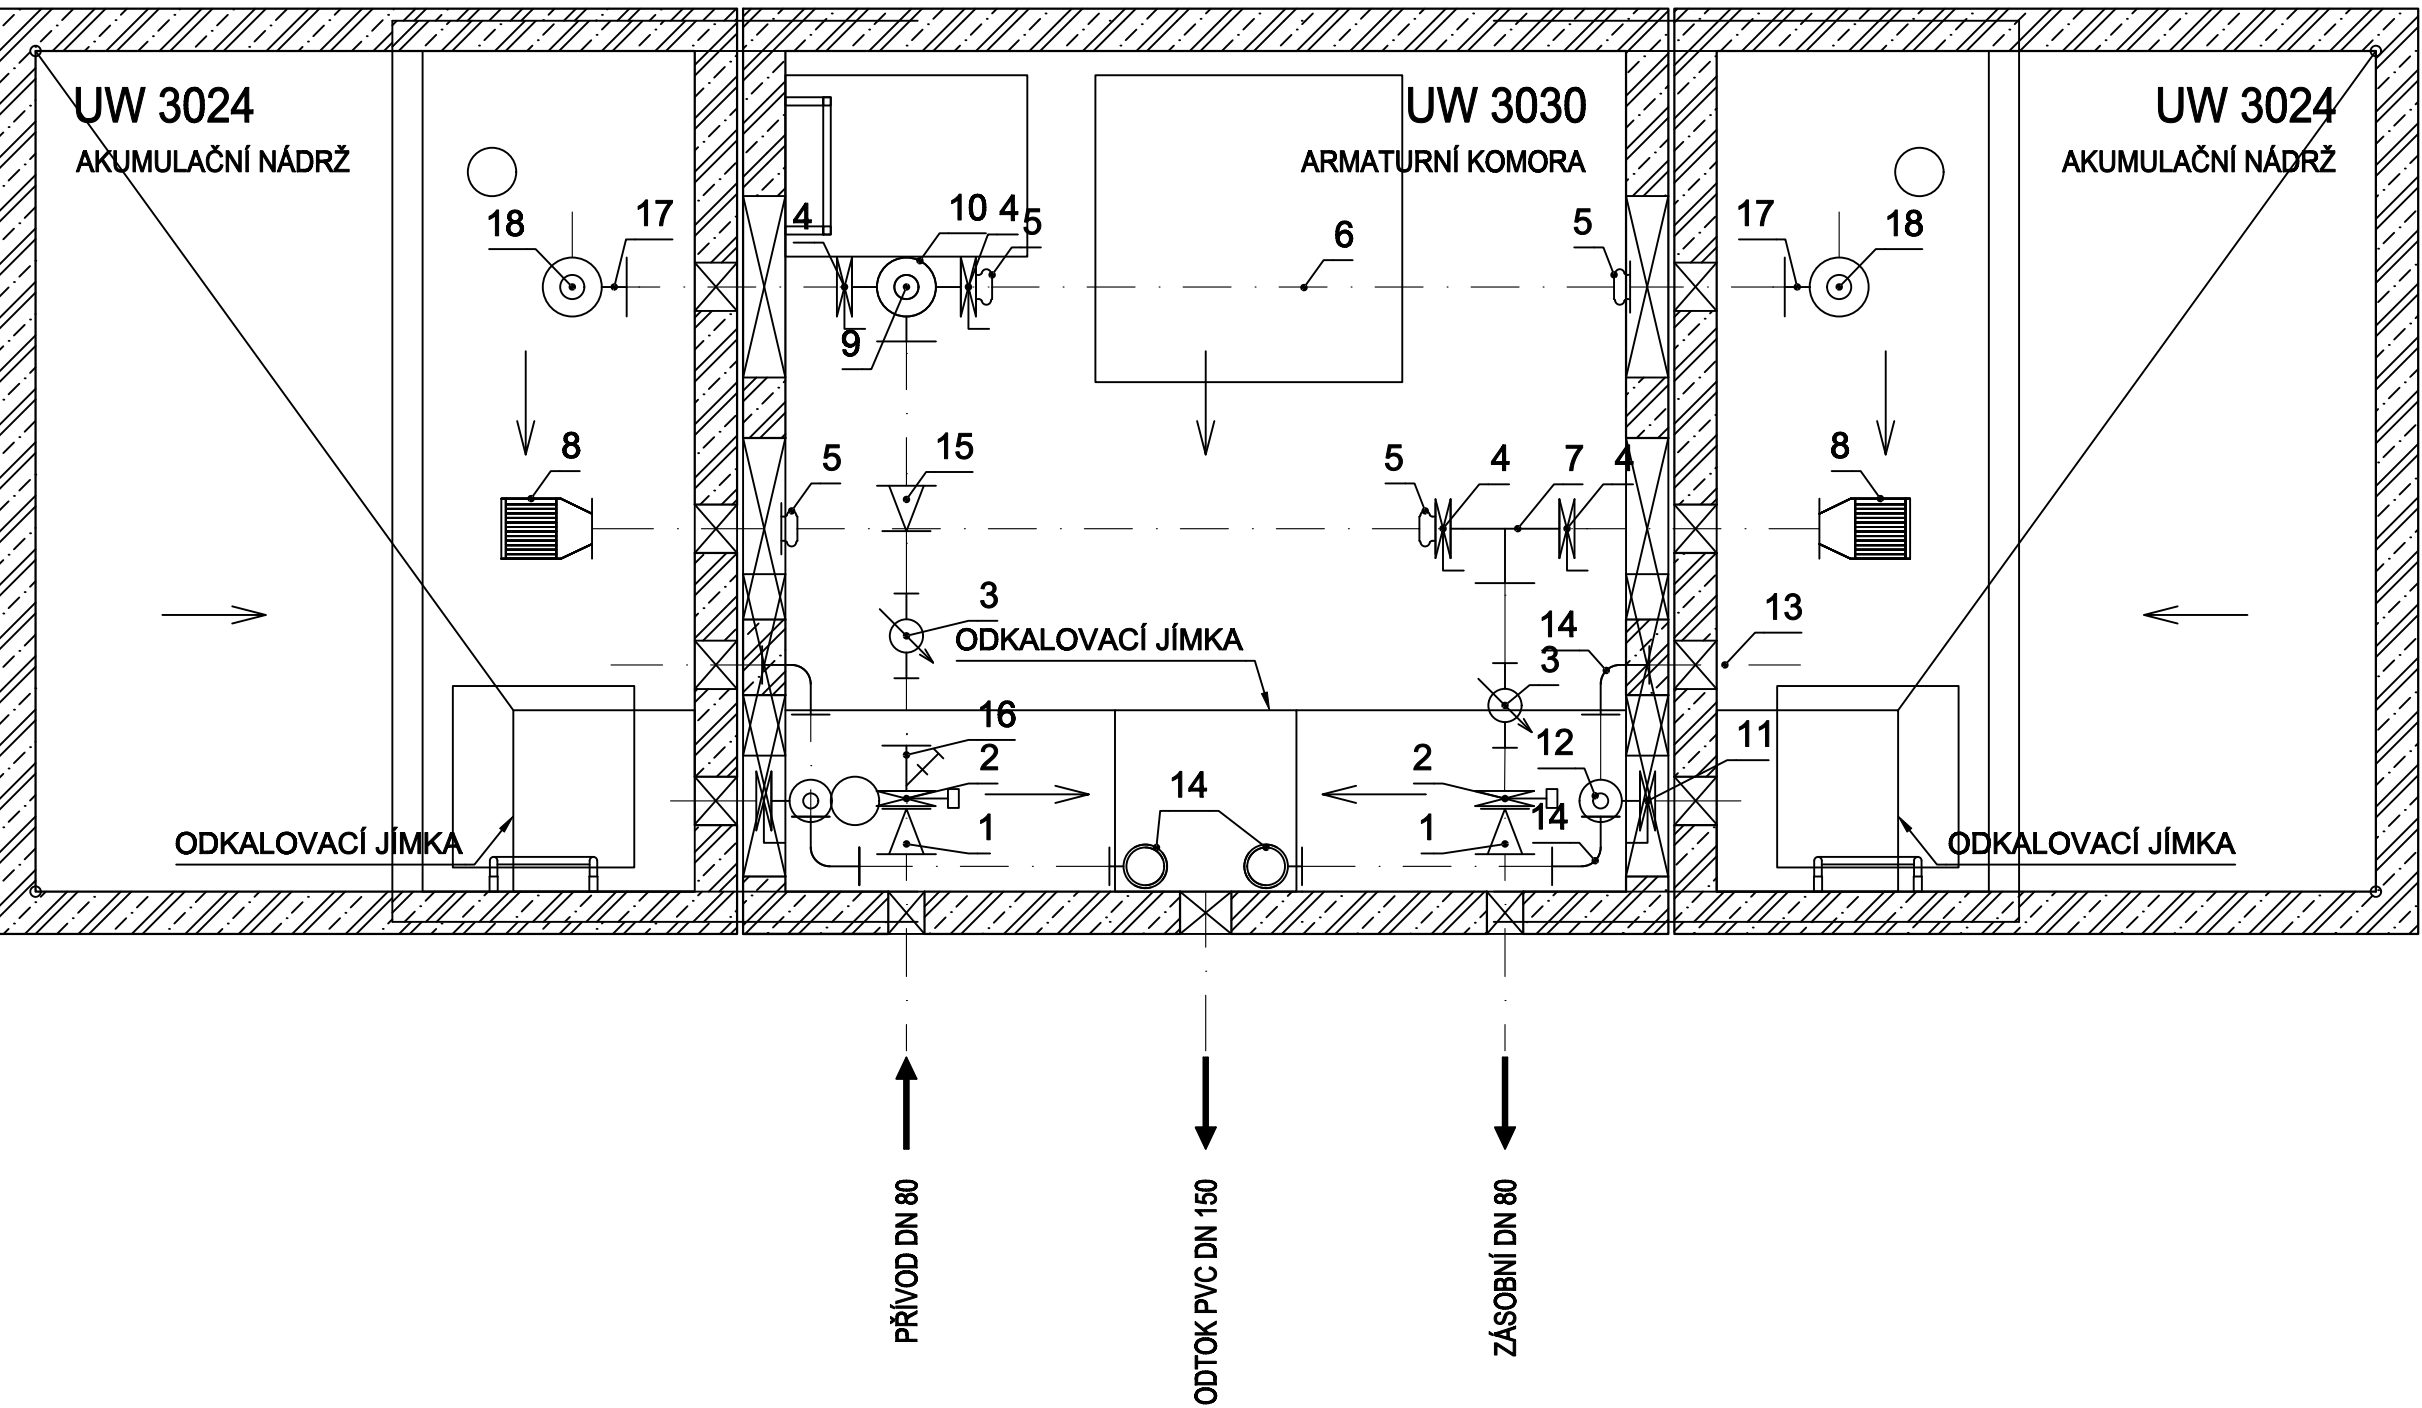


PŮDORYS TECHNOLOGICKÉHO VYBAVENÍ

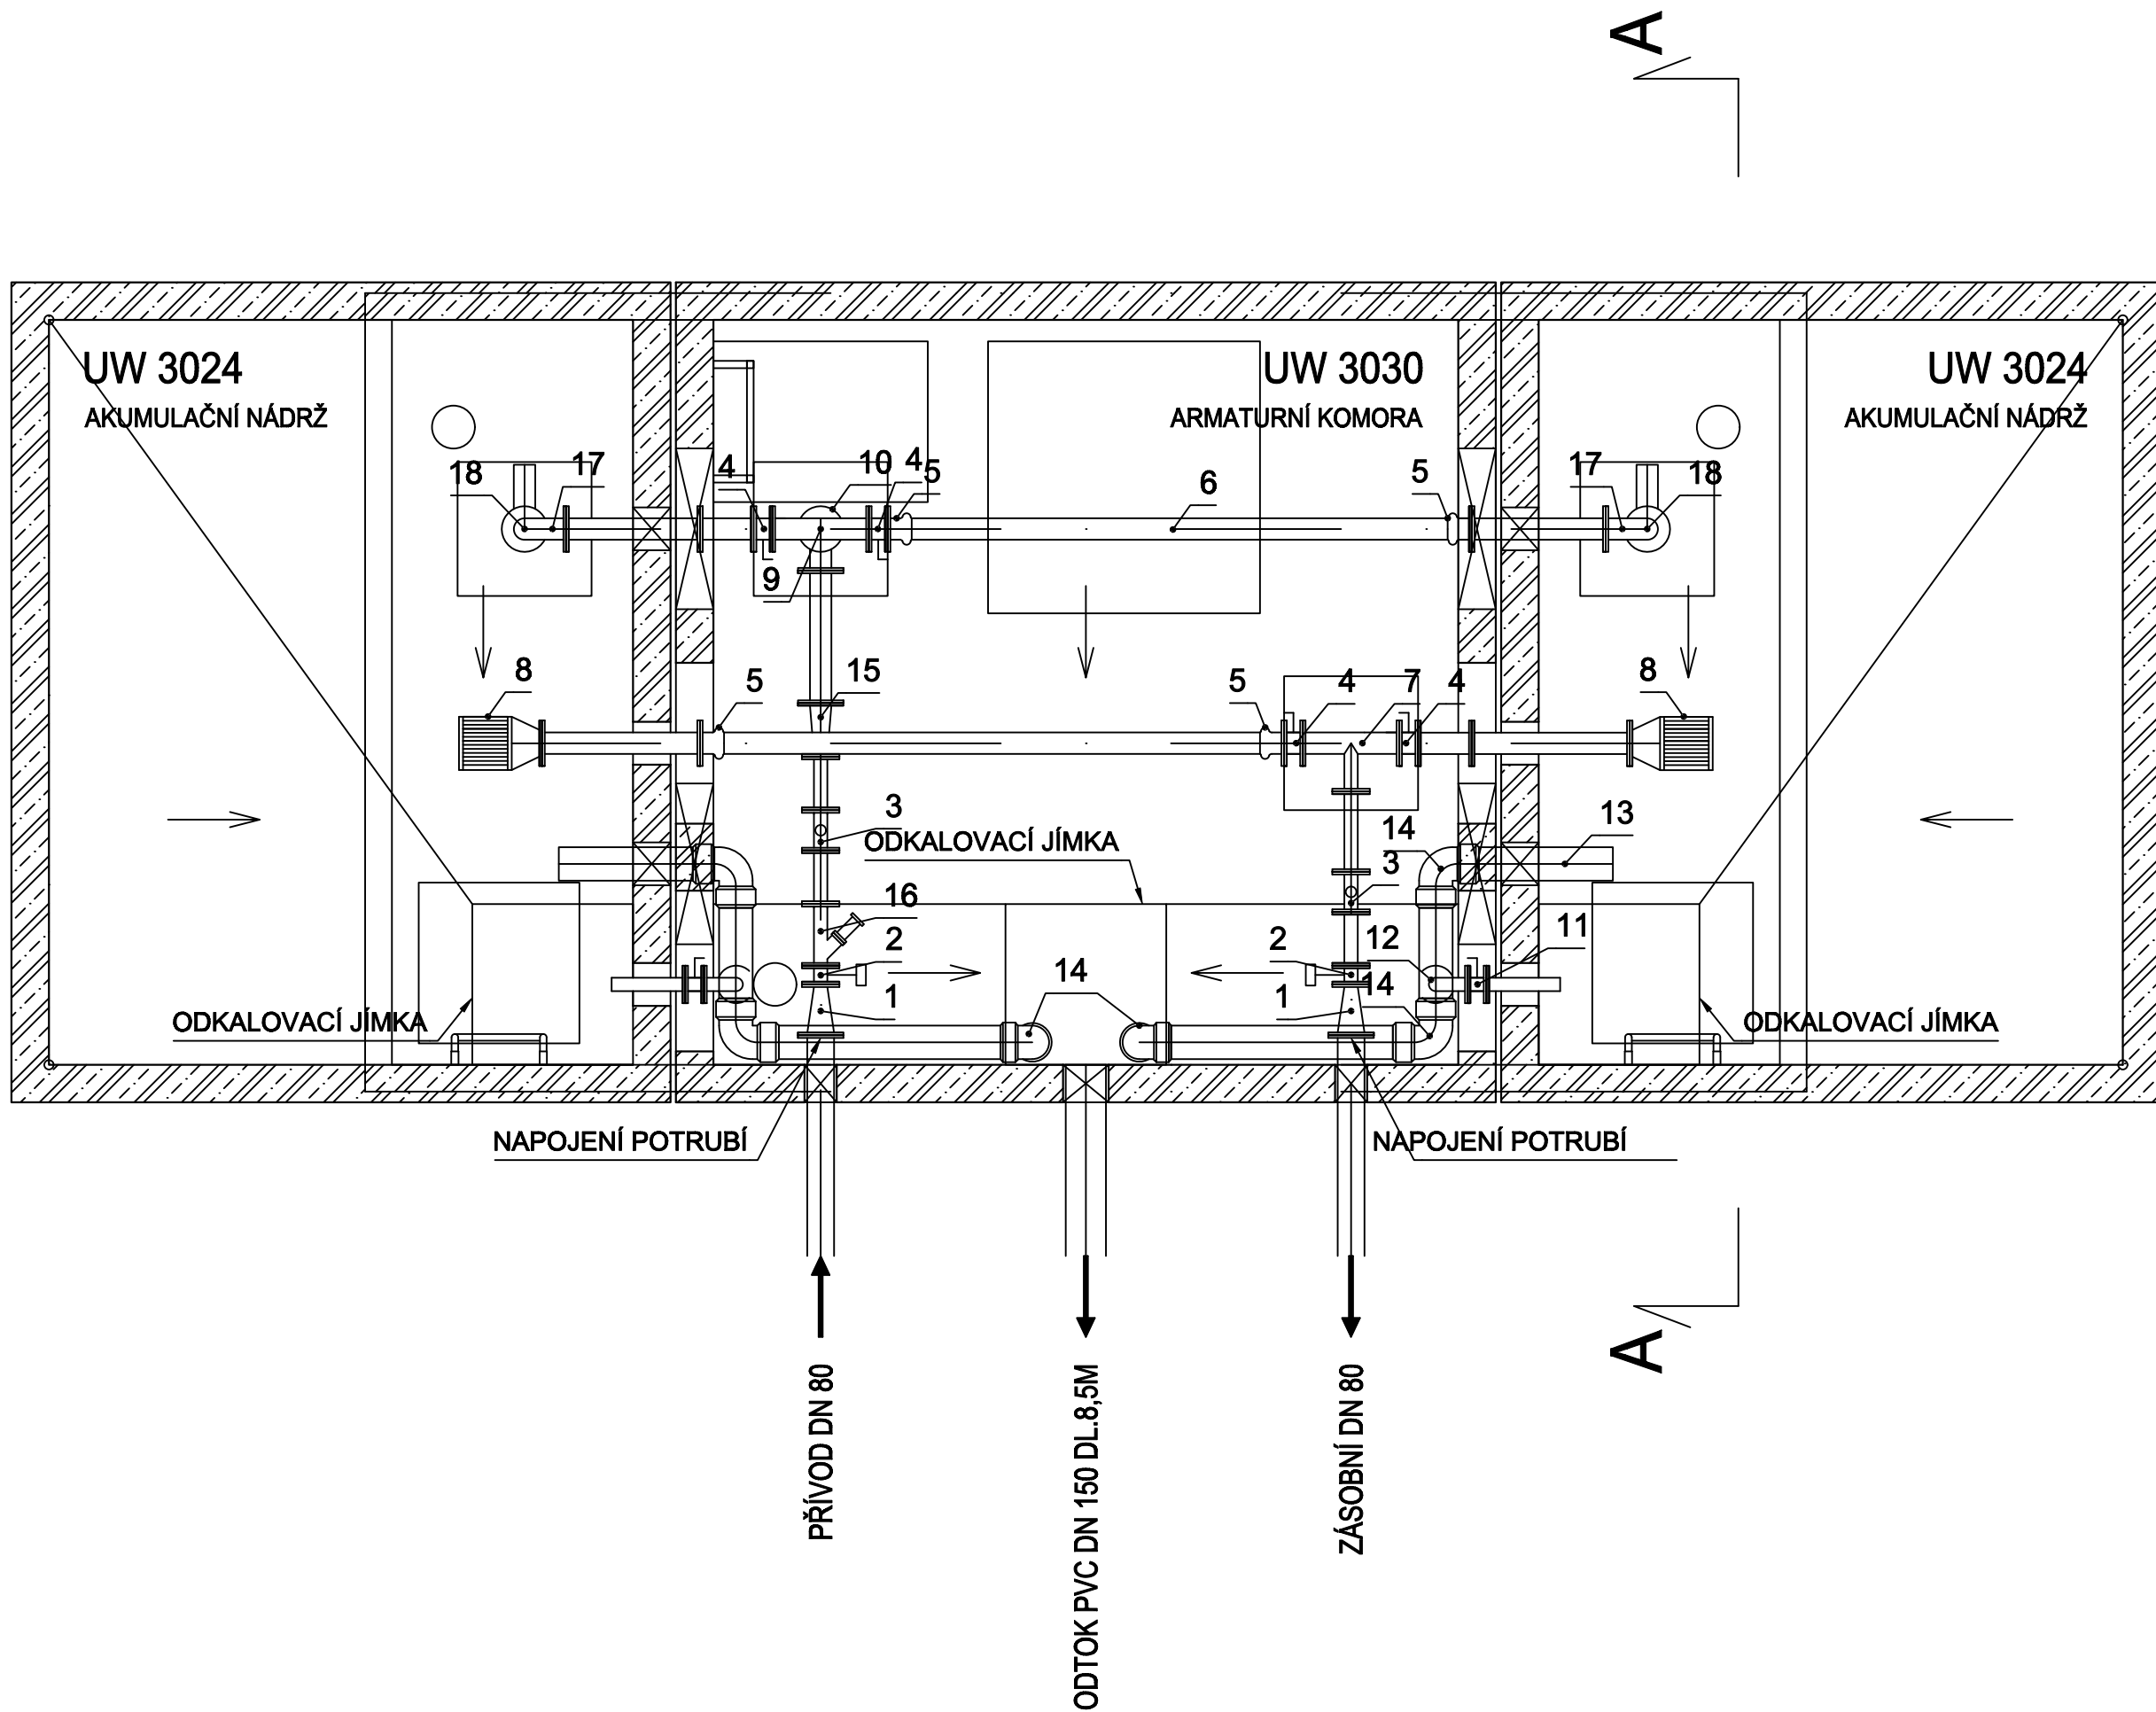


ŘEZ A-A

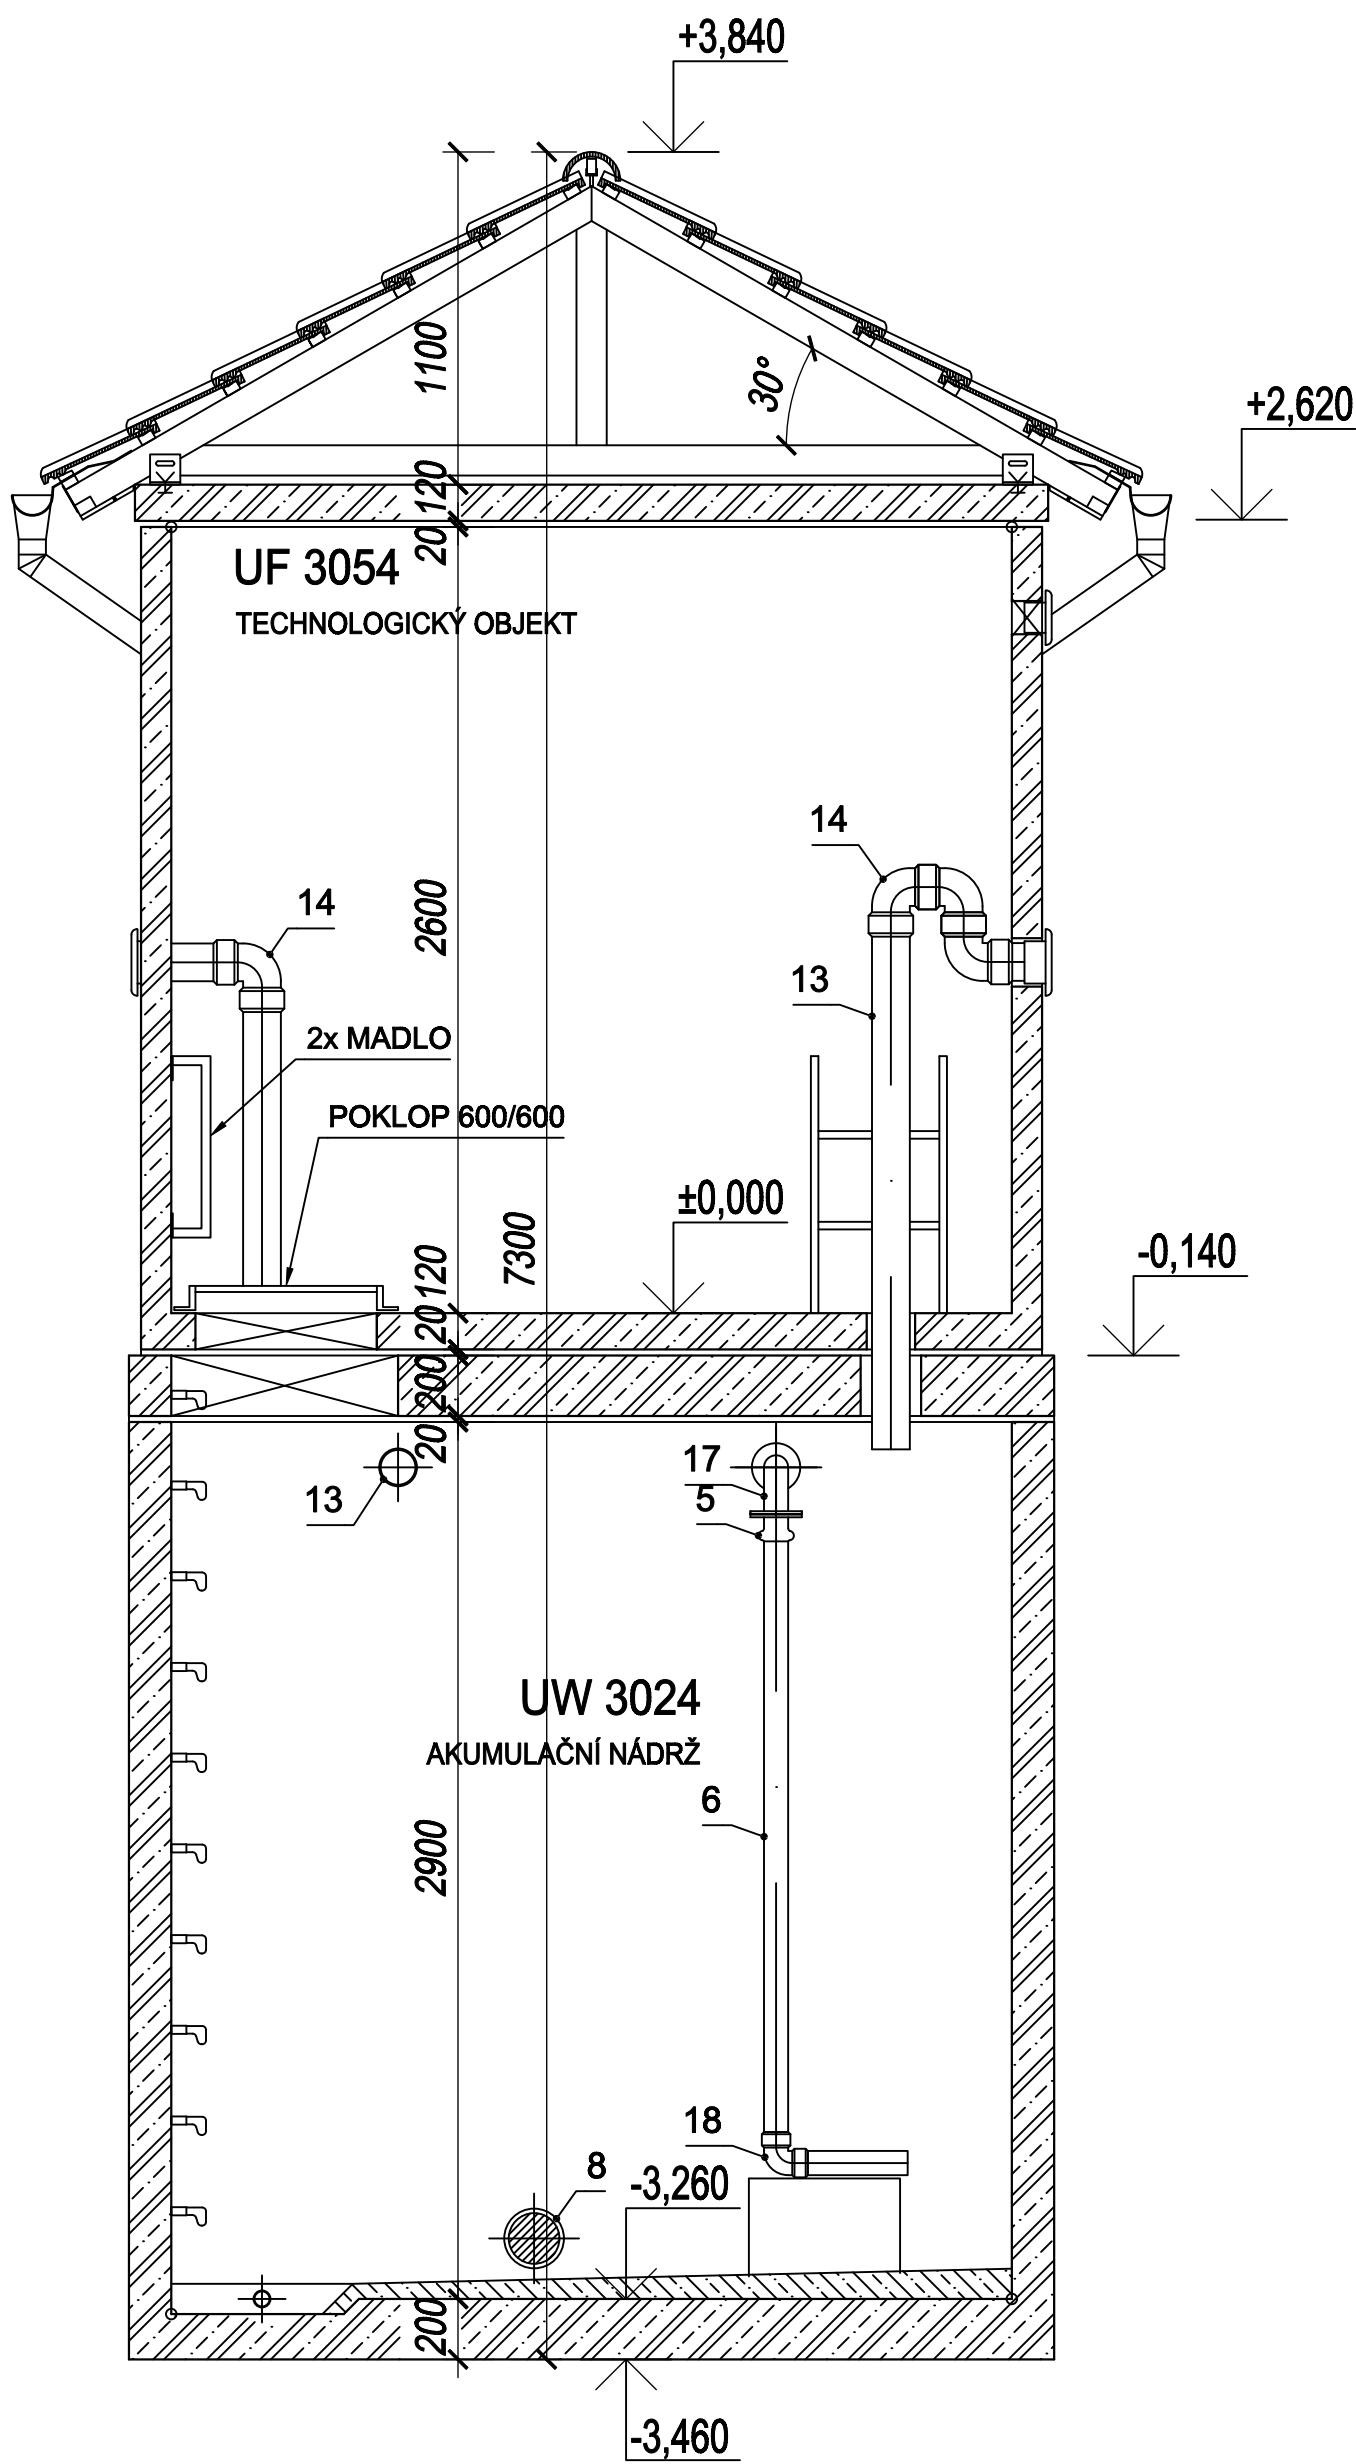

ŘEZ C-C

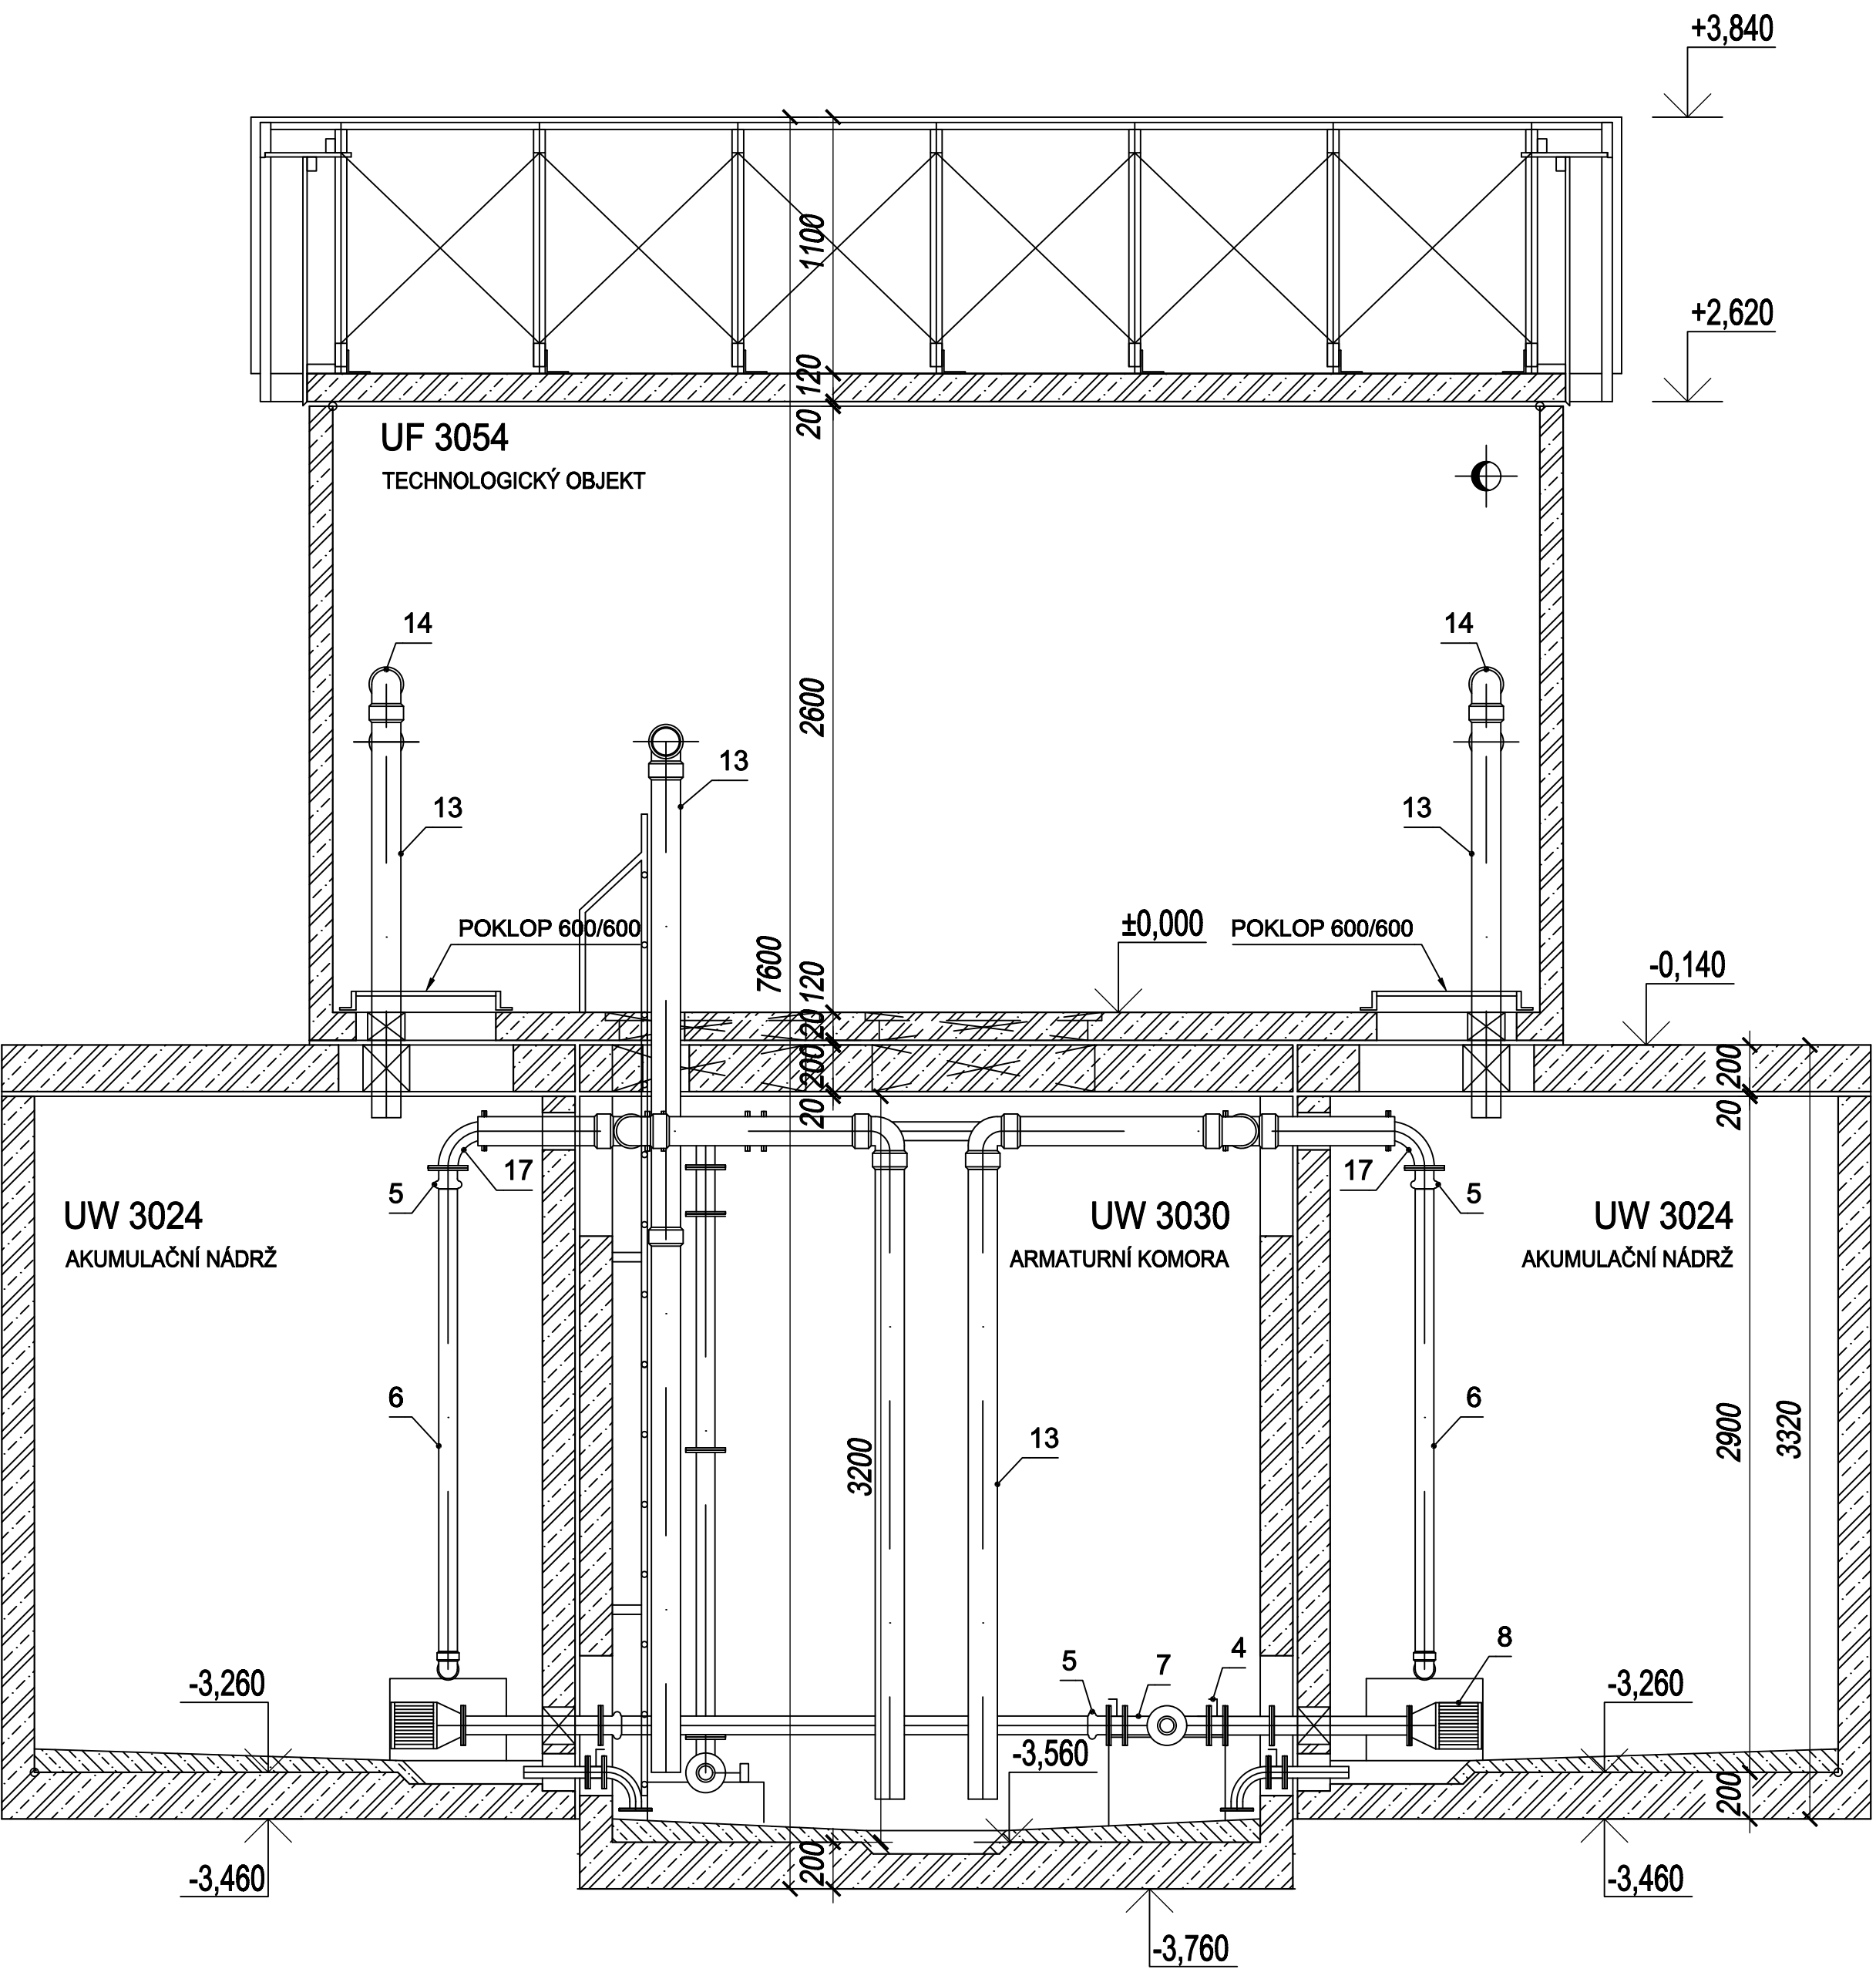

IZOMETRIE

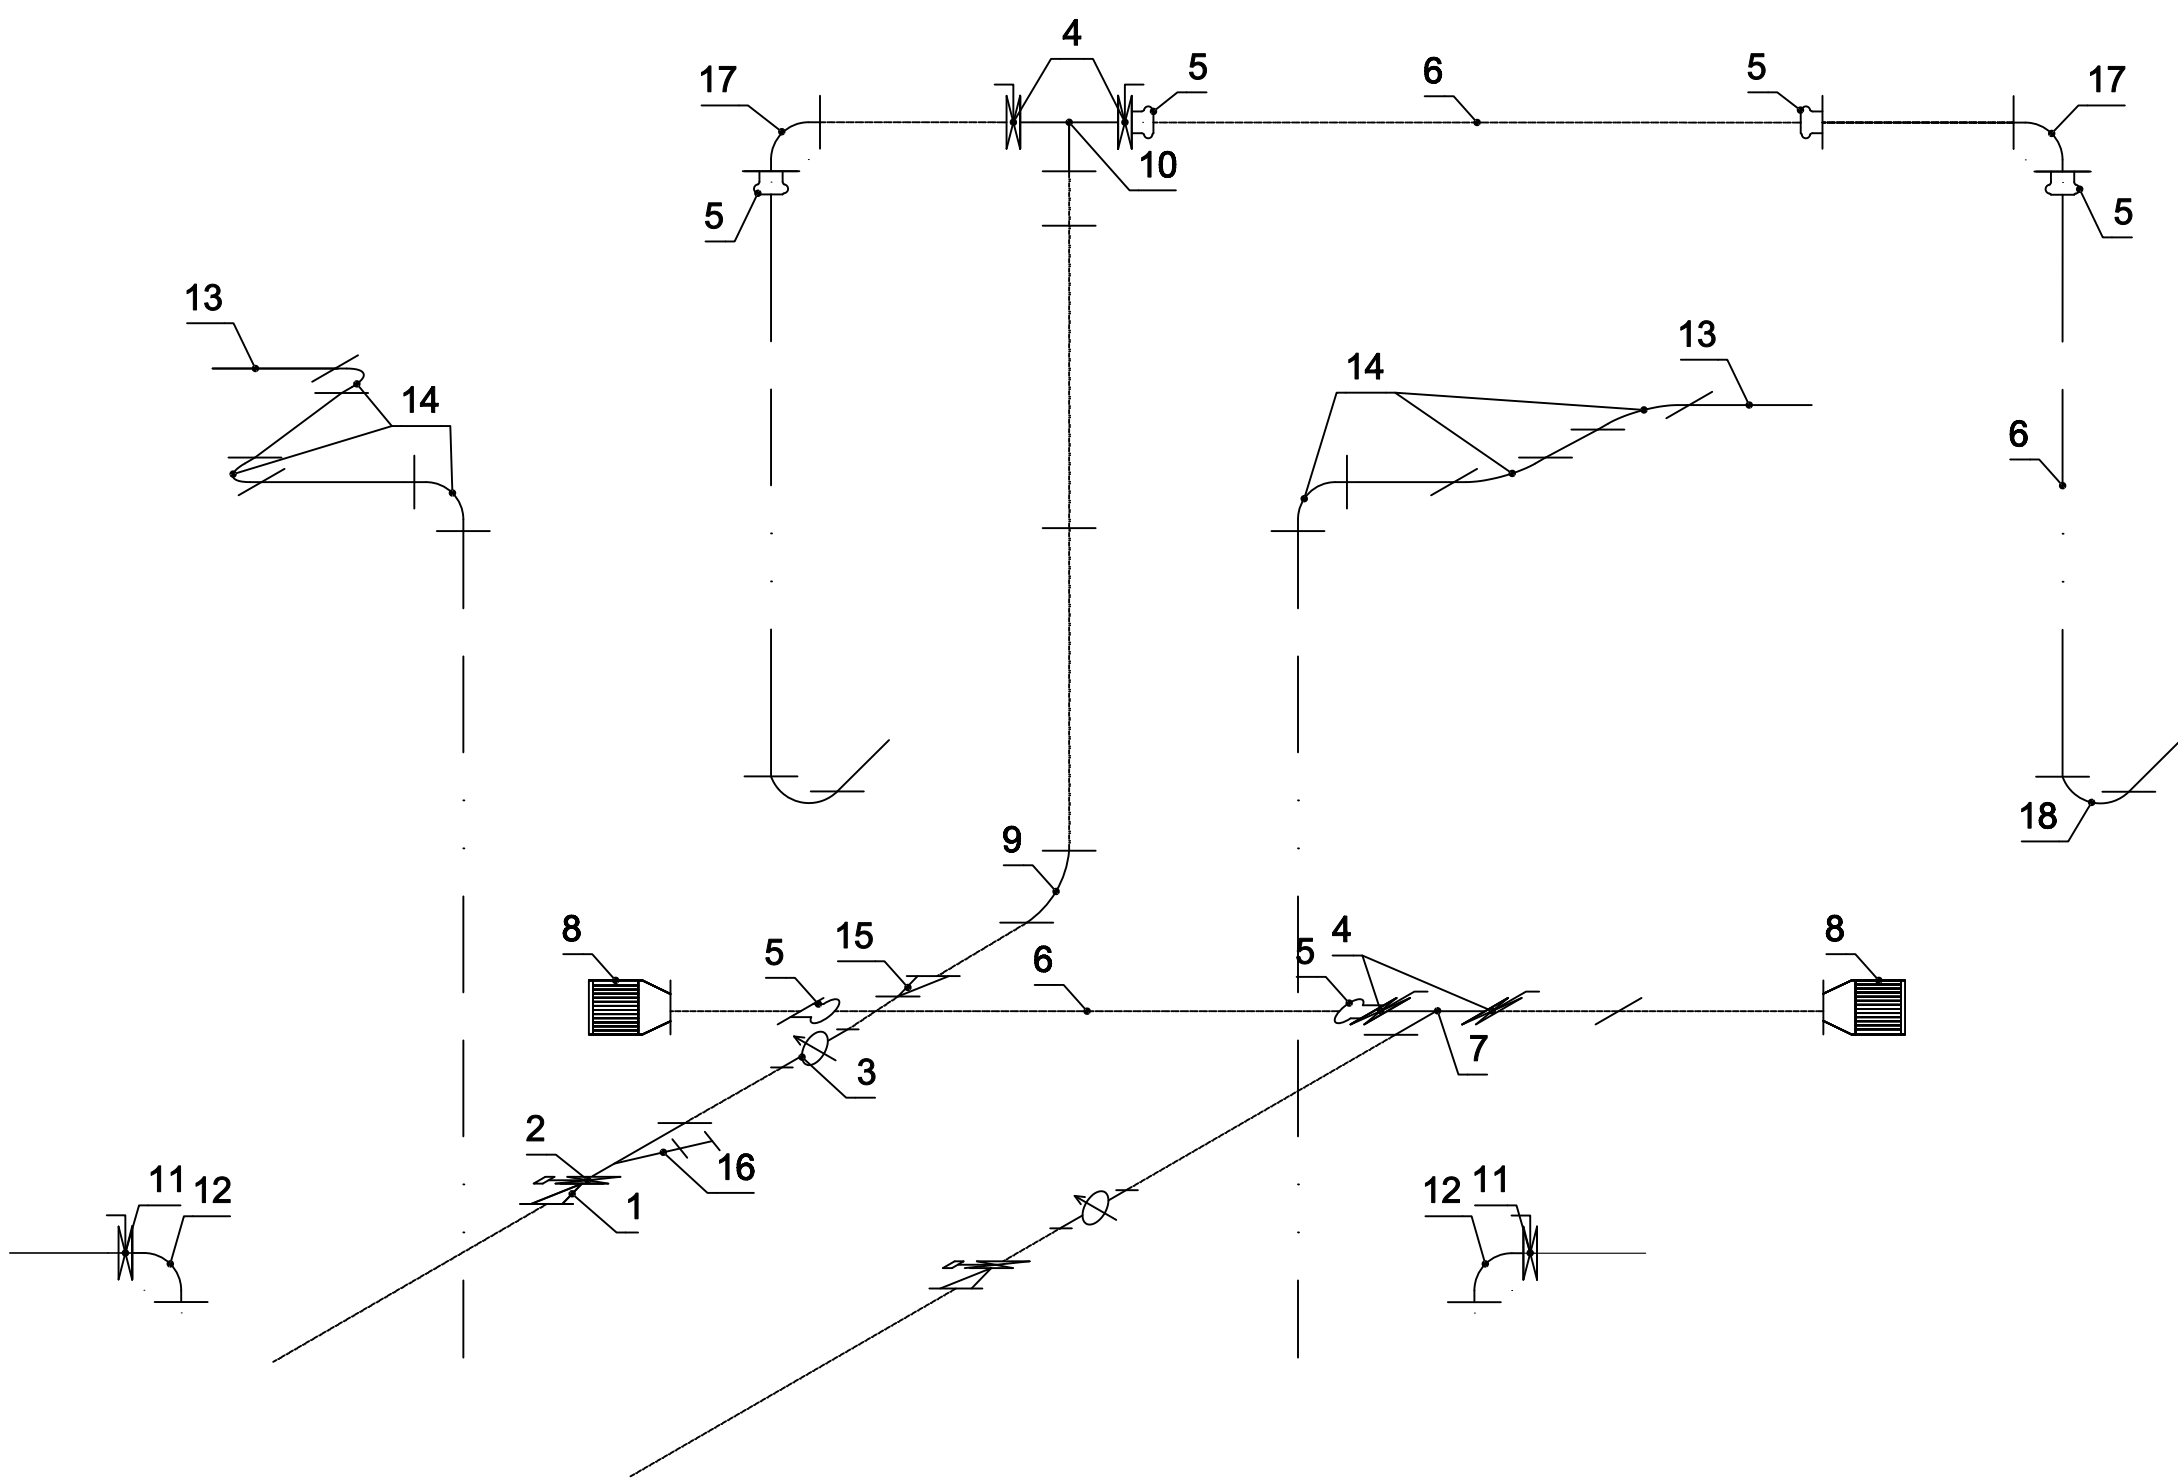

VODOJEM 2 x 20 m³				
Větev	Označení	Název	Dimenze	Počet
		Přepad	PVC 125	
		Zásobní řád	TVL	
		Odkalení	100/80/50	
		Přívodní řád	TVL 50	
			100/80/50	
			PVC 90	
			100/50	
1	FFR 100/50	Redukce	100/50	2
2	INTEREX-W 50	Uzavírací klapka typ 102	50	2
3	SENSUN WP	Vodoměr - Dynamic	50	2
4	INTEREX-W 80	Uzavírací klapka typ 102	80	4
5	ENPL 90	Redukce	80/90	1
6	PVC 90	Roura	90	X
7	T 80/50/80	T - kus	80/50	1
8	KOŠ	Vtokový koš	80	2
9	N80/90	Koleno	80	1
10	T 80	T - kus	80	1
11	INTEREX-W 50	Uzavírací klapka typ 102	50	2
12	Q50/90	Koleno	50	2
13	KG PVC 125	Roura	125	X
14	KG PVC 125/90	Koleno	125	6
15	FFR 50/80	Redukce	50/80	1
16	FILTR FORTE Q80/90	Filtr	50	1
17	PVC 90	Koleno	80	2
18	PVC 90	Oblouk	90/90	2

POZNÁMKA:

Přístup do armaturní komory vodojemu ve stropu vstupním otvorem se žebříkem, nebo montážním otvorem.

SKLADBA TYPU NÁDRŽÍ VODOJEMU	
VODOJEM 2x15 m³	
VÝŠKA HLADINY VODY = 2,50 m	
ARMATURNÍ KOMORA	UW 3030
NÁDRŽ VODOJEMU	2x UW 3024
NADZEMNÍ ČÁST	UF 3054
ZASTAVĚNÁ PLOCHA	24,54 m²
OBESTAVĚNÝ PROSTOR	151,20 m³

SOUŘADNICOVÝ SYSTÉM JTSK VÝŠKOVÝ SYSTÉM BALT P.V.		SVIS TCE, spol. s r.o.		ZA CHLUMEM 814 418 01 BILINA	
VYPRACOVAL: Ing. Loš	ZODPOVĚDNÝ PROJEKTANT: Ing. Koršáček	HLAVNÍ INŽENÝR PROJEKTU: Ing. Koršáček	MANAŽER OTVÁRÁNÍ: Ing. Hájek	TECHNICKÁ KONTROLA: Ing. Koršáček	
INVESTOR: Obec Libáňovice	KRAJ: Ústecký	FORMÁT: 14 x A4	DATUM: 02/2024	STUPEŇ: DPS	
PŘEDLOHA: PS02 NOVÝ VODOJEM STROJNÍ TECHNOLOGICKÁ ČÁST VYSTROJENÍ VDJ			OSLOUŽENÍ: 05/2024	OSLOUŽENÍ: 05/2024	
AKCE: DOLNÍ A HORNÍ CHOBOLUICE – VODOVOD		MĚŘÍTKO: 1:50	D.5.2		