



PŠ DORYS 1.NP

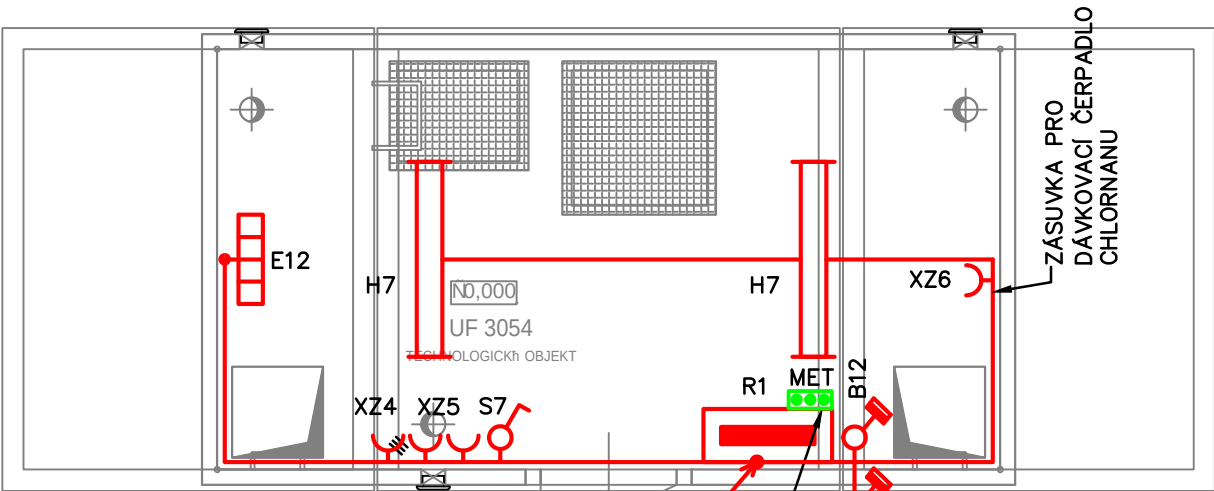

HLAVNÍ OCHRANOU PŘÍPOJNICI MET PŘIPOJIT K NOVÉMU ZEMNĚNÍ, VODIČEM H07V-R 10mm² Z/Z PŘIPOJIT SVORKU PE V ROZVÁDĚČI "R1"

PŠ DORYS 1.PP

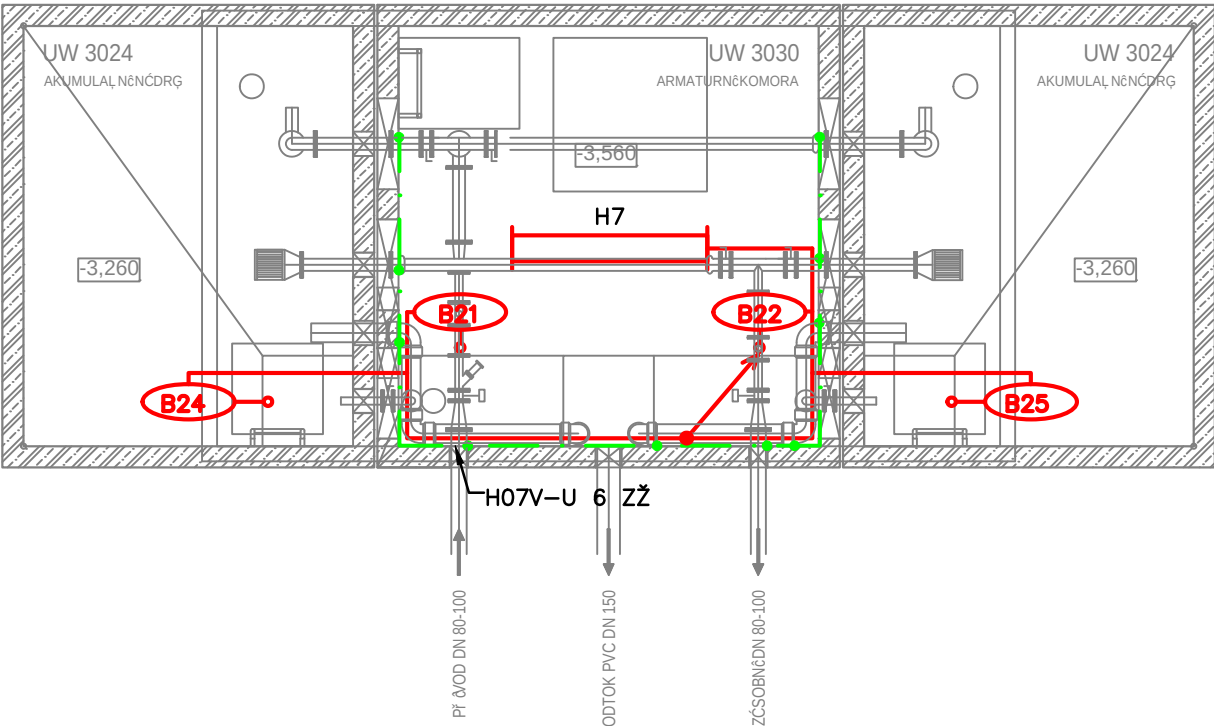

POZNÁMKA

- NAPĚŤOVÁ SOUSTAVA: 3+PE+N,400V/230V,AC,50Hz,TN-S
- KABELY BUDOU ULOŽENY V DRÁTĚNÝCH ŽLABECH A V PEVNÝCH ELEKTROINSTALAČNÍCH TRUBKÁCH. VYUŽITÍ VKLÁDACÍCH ELEKTROINSTALAČNÍCH LIŠT JE NEPŘÍPUSTNÉ
- SVÍTIDLA BUDOU PŘISAZENA KE STROPU A NA STĚNU
- VE VDJ BUDE PROVEDENO OCHRANNÉ POSPOJOVÁNÍ VODIČEM H07V-U 6 Z/Z NA HLAVNÍ OCHRANOU PŘÍPOJNICI MET PŘIPOJENOU NA NOVÉ UZEMNĚNÍ
- PŘI REALIZACI JE NUTNÁ VZÁJEMNÁ KOORDINACE PRACÍ MEZI ZHOTOVITELEM ELEKTRO A ZHOTOVITELEM TECHNOLOGIE
- OCHRANA PŘED ÚRAZEM EL. PROUDEM BUDE PROVEDENA DLE ČSN 33-2000-4-41 ed.3
- U VŠECH OVLÁDACÍCH PRVKŮ (VČETNĚ TERMOSTATŮ) BUDE POPISOVÝ ŠTÍTEK

LEGENDA ELEKTRO

- S7 SPÍNAČ JEDNOPÓLOVÝ 230V/10A, "VARIANT+", ŘAZENÍ č.1, IP 54
- H7 LED SVÍTIDLO MANDRAVA, ZDROJ LED 40W, IP65 (DRIVER IP 67)
- XZ4 ZÁSUVKA PRŮMYSLOVÁ 400V/16A, IP 44, NA OMÍTKU
- XZ5 JEDNONÁSOBNÁ ZÁSUVKA, 230V/16A, "VARIANT+" IP 54
- XZ6 ZÁSUVKA DÁVKOVAČ, 230V/16A, "VARIANT+" IP 54
- B10.1A PROSTOROVÝ TERMOSTAT, IP65, (NASTAVIT 5°C)
- B10.1B HYGROSTAT, IP55, (NASTAVIT 80%)
- B12 PROSTOROVÝ TERMOSTAT, IP65, (NASTAVIT 6°C)
- E12 ELEKTRICKÝ PŘÍMOTOPNÝ KONVEKTOR ATLANTIC, 1,0 kW, IP24, II.tř.
- MET HLAVNÍ OCHRANNÁ PŘÍPOJNICE
- R1 ROZVÁDĚČ NN PRO TECHNOLOGII A STAVEBNÍ ELEKTRO, KRYTÍ IP 55/20
- B21 HLADINOVÉ RELÉ + HLADINOVÉ SONDY – ZAPLAVENÍ 1.PP
- B22 VODOMĚRY S ČÍTAČEM (DODÁVKA STROJNÍ)
- B24 RADAROVÝ SNÍMAČ HLADINY,WPA-214-B, 0,-10m, VÝSTUP 4-20mA + HART
- KABELOVÉ ROZVODY
- ZEMNÍ DRÁT
- SPOJOVACÍ A PŘIPOJOVACÍ SVORKY

SOUŘADNICOVÝ SYSTÉM JTSK
VÝŠKOVÝ SYSTÉM BAL T P.V.

		SVIS TCE, spol. s r.o.		
VYPRACOVAL: Šrek	ZODPOVĚDNÝ PROJEKTANT: Ing. Karásek	HLAVNÍ INŽENÝR PROJEKTU: Ing. Karásek	MANAŽER ÚTVARU: Ing. Hájek	TECHNICKÁ KONTROLA: Ing. Karásek
INVESTOR: Obec Liběšice		KRAJ: Ústecký	FORMÁT: 2 x A4	
PŘÍLOHA: PS 04 NOVÝ VODOJEM – ELEKTRO ČÁST			DATUM: 06/2024	
VDJ – KABELOVÉ ROZVODY			STUPEŇ: DSP	
AKCE: DOLNÍ A HORNÍ CHOBOLICE – VODOVOD			ČÍSLO ZAKÁZKY: 02/2024	
MĚŘÍTKO: 1:50			ČÍSLO VÝKRESU: D.7.4	ČÍSLO PARÉ: