


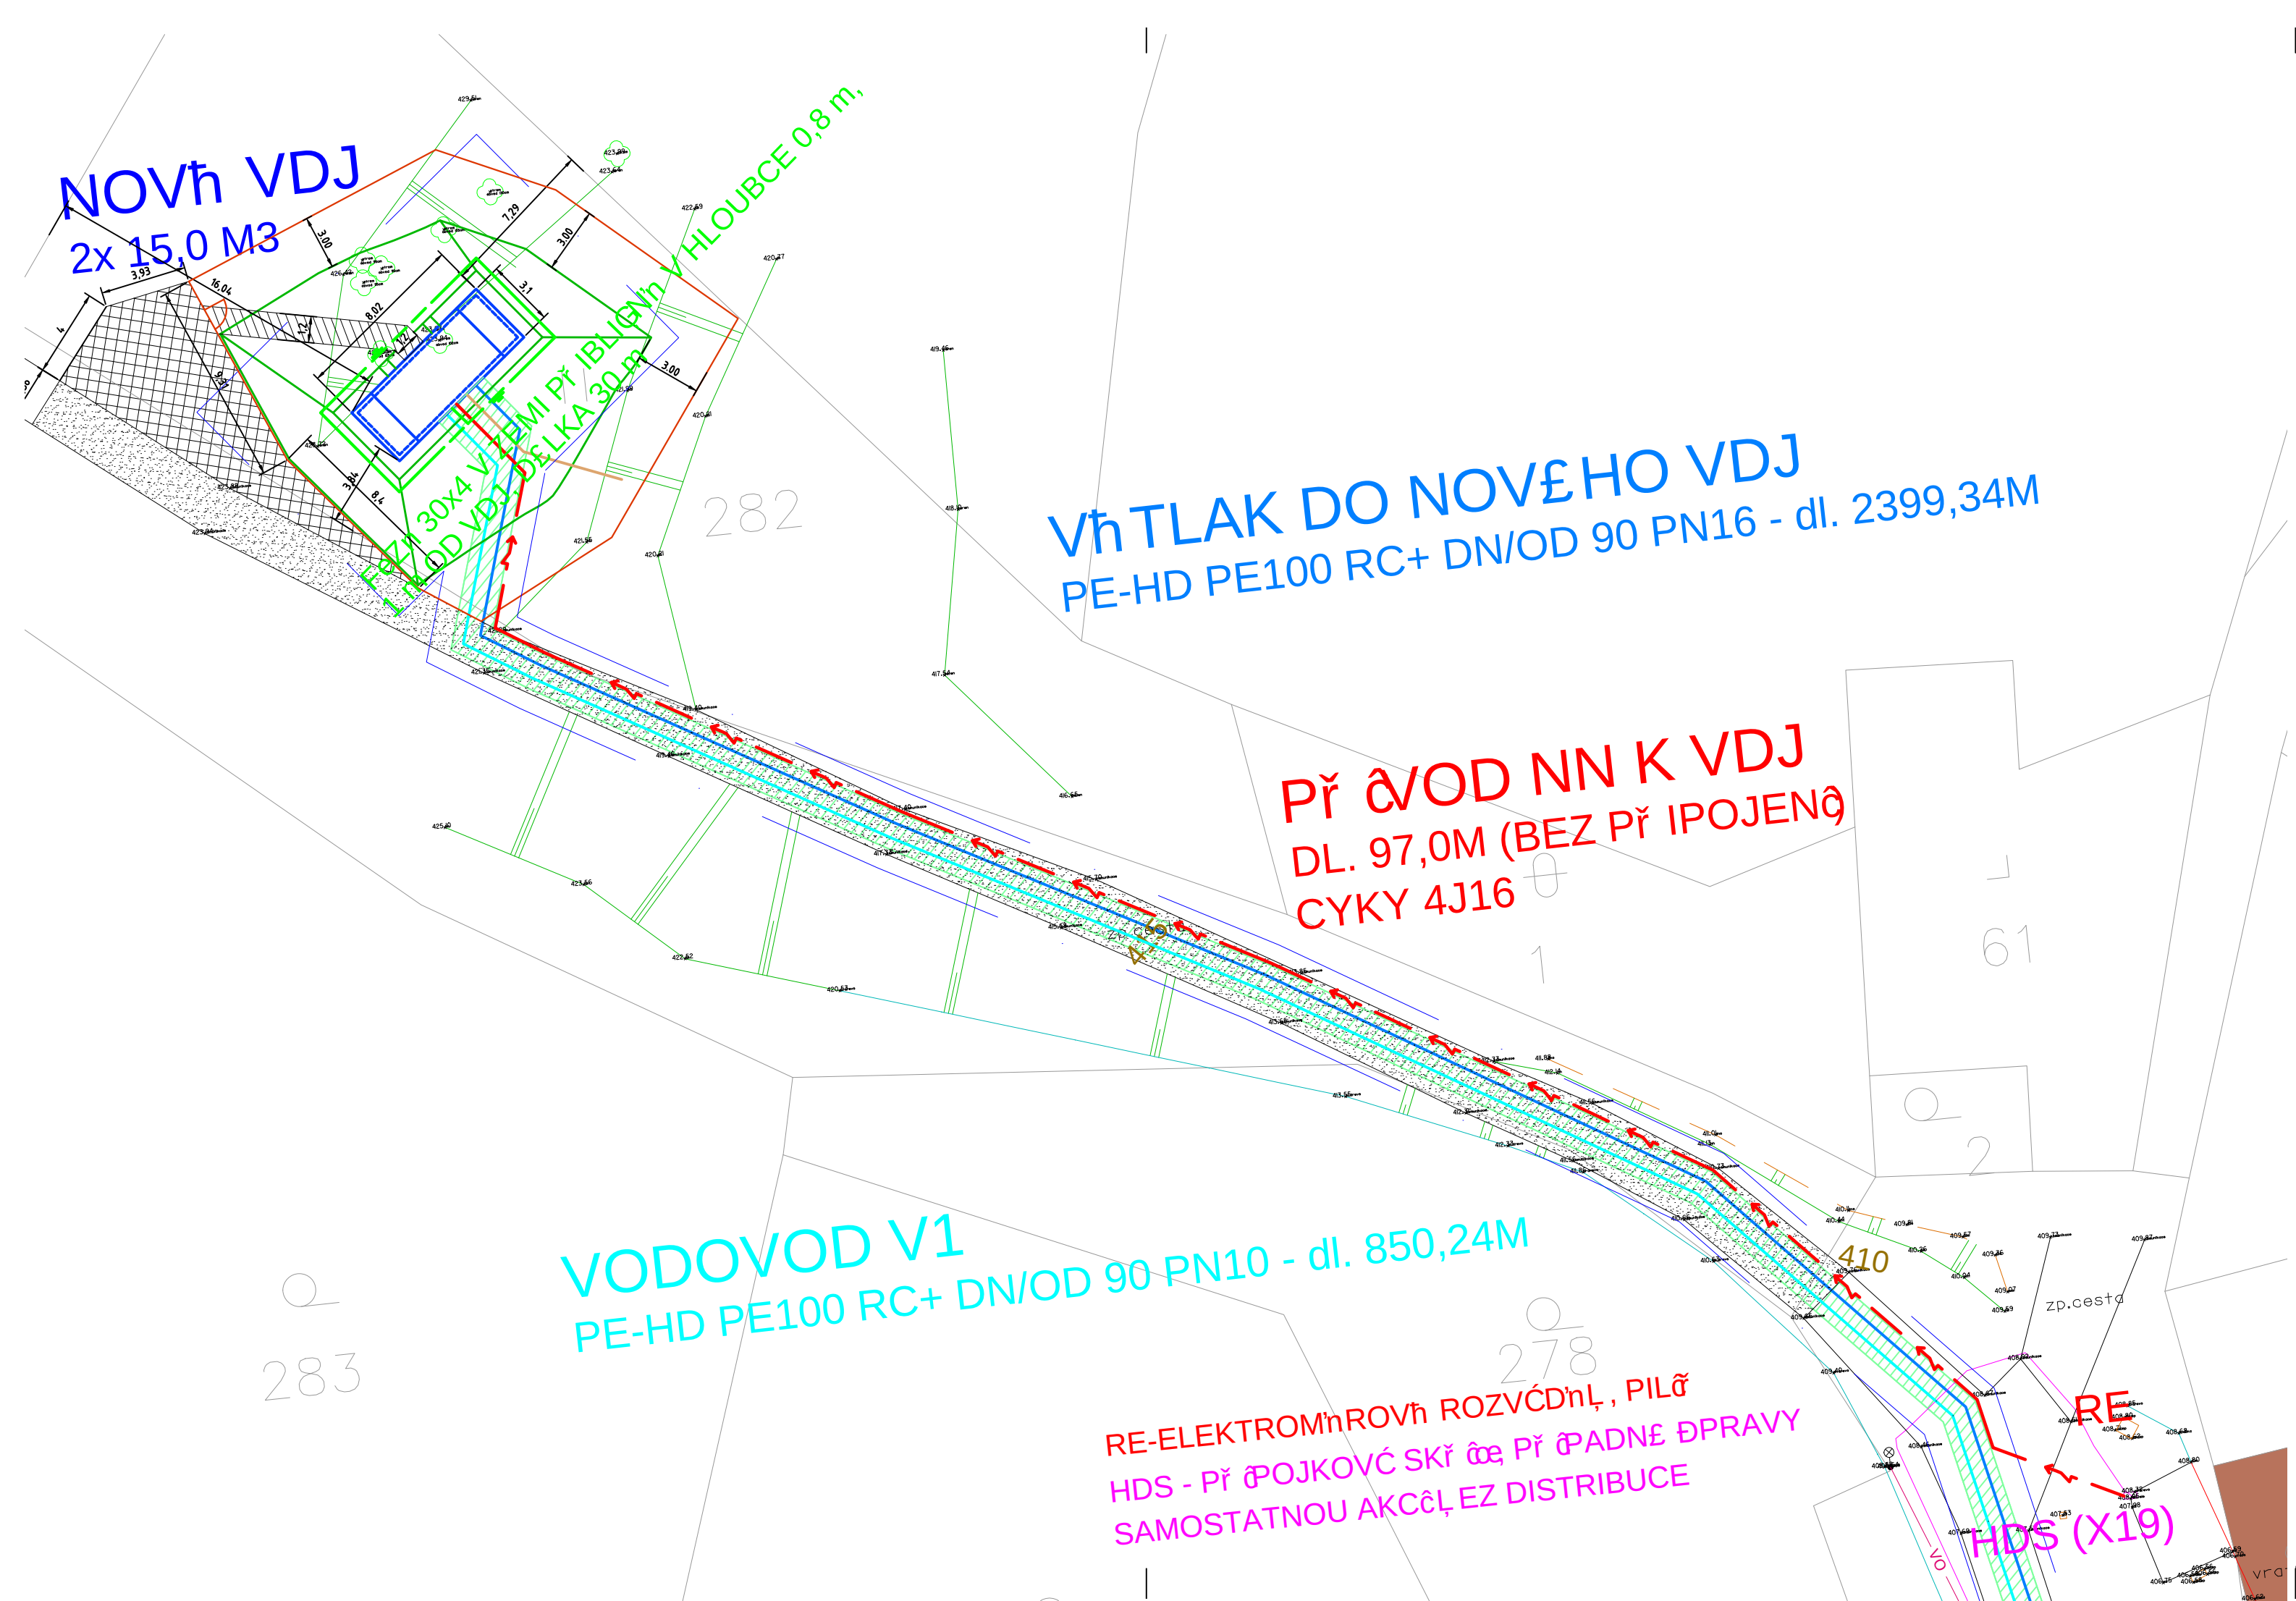

LEGENDA – NÁVRH

- NOVÉ VODOVODNÍ ŘADY
- NOVÉ VODOVODNÍ ŘADY
- NOVÉ VODOVODNÍ ŘADY
- PŘÍVOD NN K VDJ
- ZPEVNĚNÍ STÁVAJÍCÍ PŘÍSTUPOVÉ CESTY ŠTĚRKEM (224,6M2)
- NOVÁ ZPEVNĚNÁ ŠTĚRKOVÁ PARKOVACÍ PLOCHA (62,4M2)
- PŘÍSTUPOVÝ CHODNÍK ZE ZÁMK.DLAŽBY (11,5M2)

POZNÁMKA

- NAPĚŤOVÁ SOUSTAVA: 3+PE+N,400V/230V,AC,50Hz,TN–C
- VÝKOPOVÉ PRÁCE BUDOU V MÍSTECH S PŘEDPOKLÁDANÝM VÝSKYTEM DALŠÍCH SÍTÍ PROVÁDĚNY RUČNĚ
- U ZPEVNĚNÝCH PLOCH JE NUTNÉ DODRŽET STEJNOU SKLADBU VRSTEV
- MÍSTO NAPOJENÍ URČUJE ČEZ DISTRIBUCE NA ZÁKLADĚ ŽÁDOSTI O PŘIPOJENÍ

SOUŘADNICOVÝ SYSTÉM JTSK
VÝŠKOVÝ SYSTÉM BALT P.V.

VYPRACOVAL: Šrek	ZODPOVĚDNÝ PROJEKTANT: Ing. Karásek	HLAVNÍ INŽENÝR PROJEKTU: Ing. Karásek	MANAŽER ÚTVARU: Ing. Hájek	TECHNICKÁ KONTROLA: Ing. Karásek
INVESTOR: Obec Liběšice		KRAJ: Ústecký	FORMÁT:	3 x A4
PŘÍLOHA: PS 04 NOVÝ VODOJEM – ELEKTRO ČÁST			DATUM:	06/2024
VDJ – SITUACE			STUPEŇ:	DSP
			ČÍSLO ZAKÁZKY:	02/2024
AKCE: DOLNÍ A HORNÍ CHOBOLICE – VODOVOD		MĚŘÍTKO: 1:250	ČÍSLO VÝKRESU: D.7.5	ČÍSLO PARÉ: