



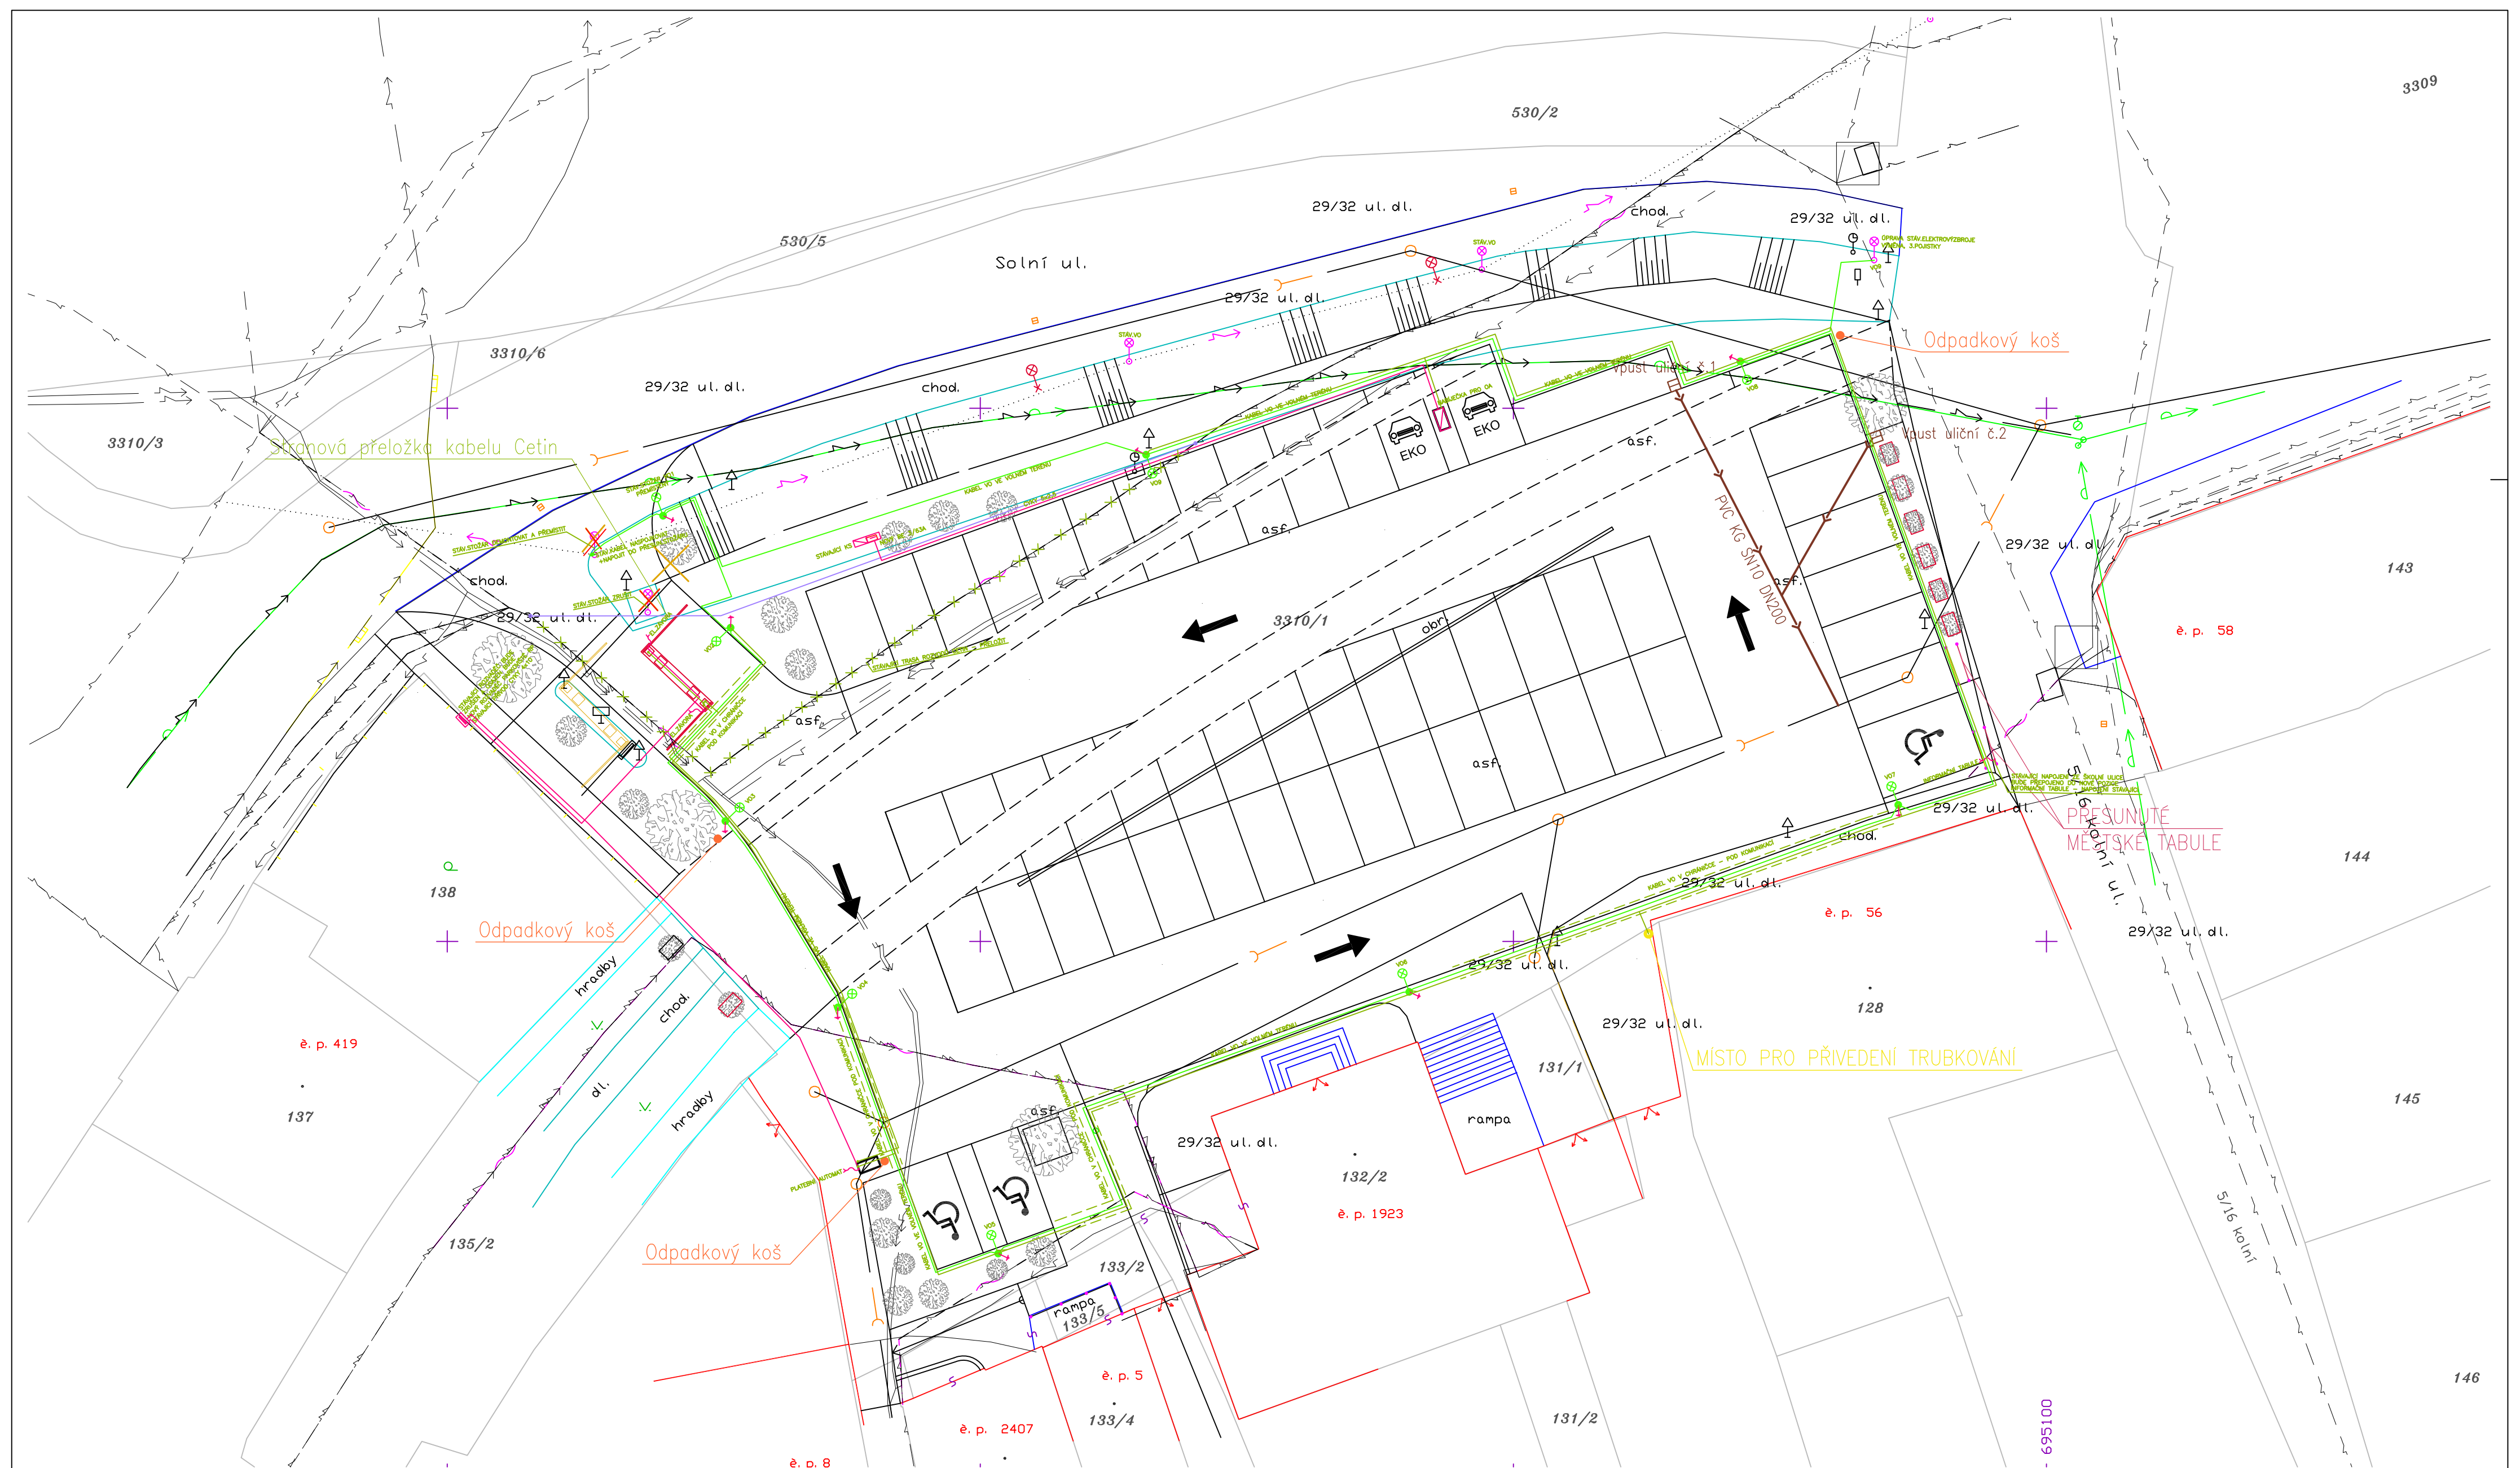

VZOROVÉ ŘEZY VÝKOPŮ

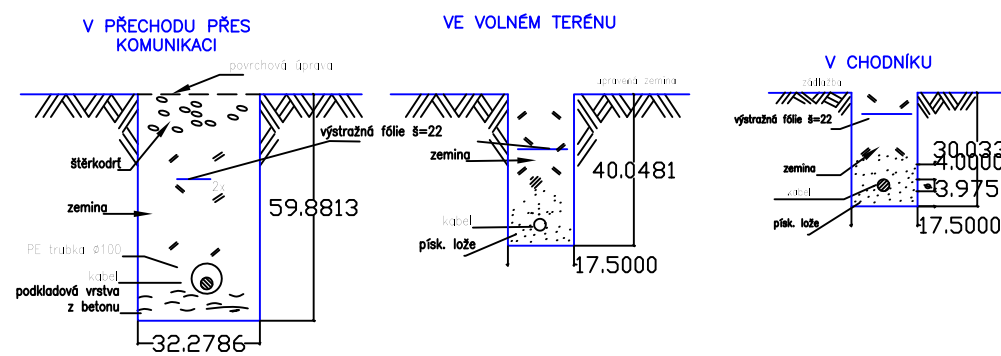

LEGENDA ELEKTRO

- STOŽÁR VO v=8m SE SVÍTIDLEM SITECO – 5XC2A31B08HB Streetlight 11 mini LED, 61W, 3000K
- VÝVOD 230V PRO NAPOJENÍ EL.ZARÍZENÍ (ZÁVORA, PARKOVACÍ AUTOMAT)
- KABEL CYKY 4x10 V TR050 VE VÝKOPU VČETNĚ DRÁTU FeZn ø10
- ROZVODY VO VEDENÉ V CHRÁNICIČE ø100mm OBETONOVANÉ
- PŘED ZAHÁJENÍM VÝKOPOVÝCH PRACÍ VYTÝČIT VŠECHNY SÍTĚ V TRASÁCH VÝKOPU A PROPOJENÍ NA STÁVAJÍCÍ ZEMNÍ SOUSTAVU VO DLE MÍSTNÍCH PODMÍNEK. R_{zmax} = 2 OHM
- PO UKONČENÍ VÝKOPOVÝCH PRACÍ PŘED ZAPISKOVÁNÍ KABELŮ PROVEST FOTODOKUMENTACI ZARÍZENÍ A ULOŽENÍ SI ODSOULHLASIT SE SPRÁVCEM SÍTĚ PŘED ZAHOZENÍM
- SOULASIT PŘEDÁNÍ BUDE REVIZE A GEODETICKÉ ZAMĚŘENÍ A DOKUMENTACE SKUTEČNÉHO PROVEDENÍ
- VEDENÍ KABELU V MÍSTECH OSAZENÍ STROMŮ SE ZVÝŠENOU OPATRNOSTÍ, NUTNÉ RUČNÍ ODKOPÁNÍ Y ABY NEBYLY POŠKOZEN KÖRĚNOVÉ SYSTÉMY STROMŮ

A02 PROJEKTOVÝ A INŽENÝRSKÝ ATELIER ČECHOVA 59, Č. BUDĚJOVICE		HL.PROJ.: —	
STAVBA: ÚPRAVA PARKOVIŠTĚ V ULICI SOLNÍ PELHŘIMOV		ZODP.PROJ.: ING. JIŘÍ PRŮŠA PETR BÜRGER DIS	
ČÁST PROJEKTU: VEŘEJNÉ OSVĚTLENÍ		KRESLIL: DANIEL MÁDL	
VÝKRES: SITUACE	ČÍSLO ZAK.: —	STUPĚN: DPS	MĚŘÍTKO: 1:200
INVESTOR: Město Pelhřimov	DATUM: 9/2019	FORMÁT: 8xA4	VYHOTOVENÍ: ČÍSLO PRIL.: E1