


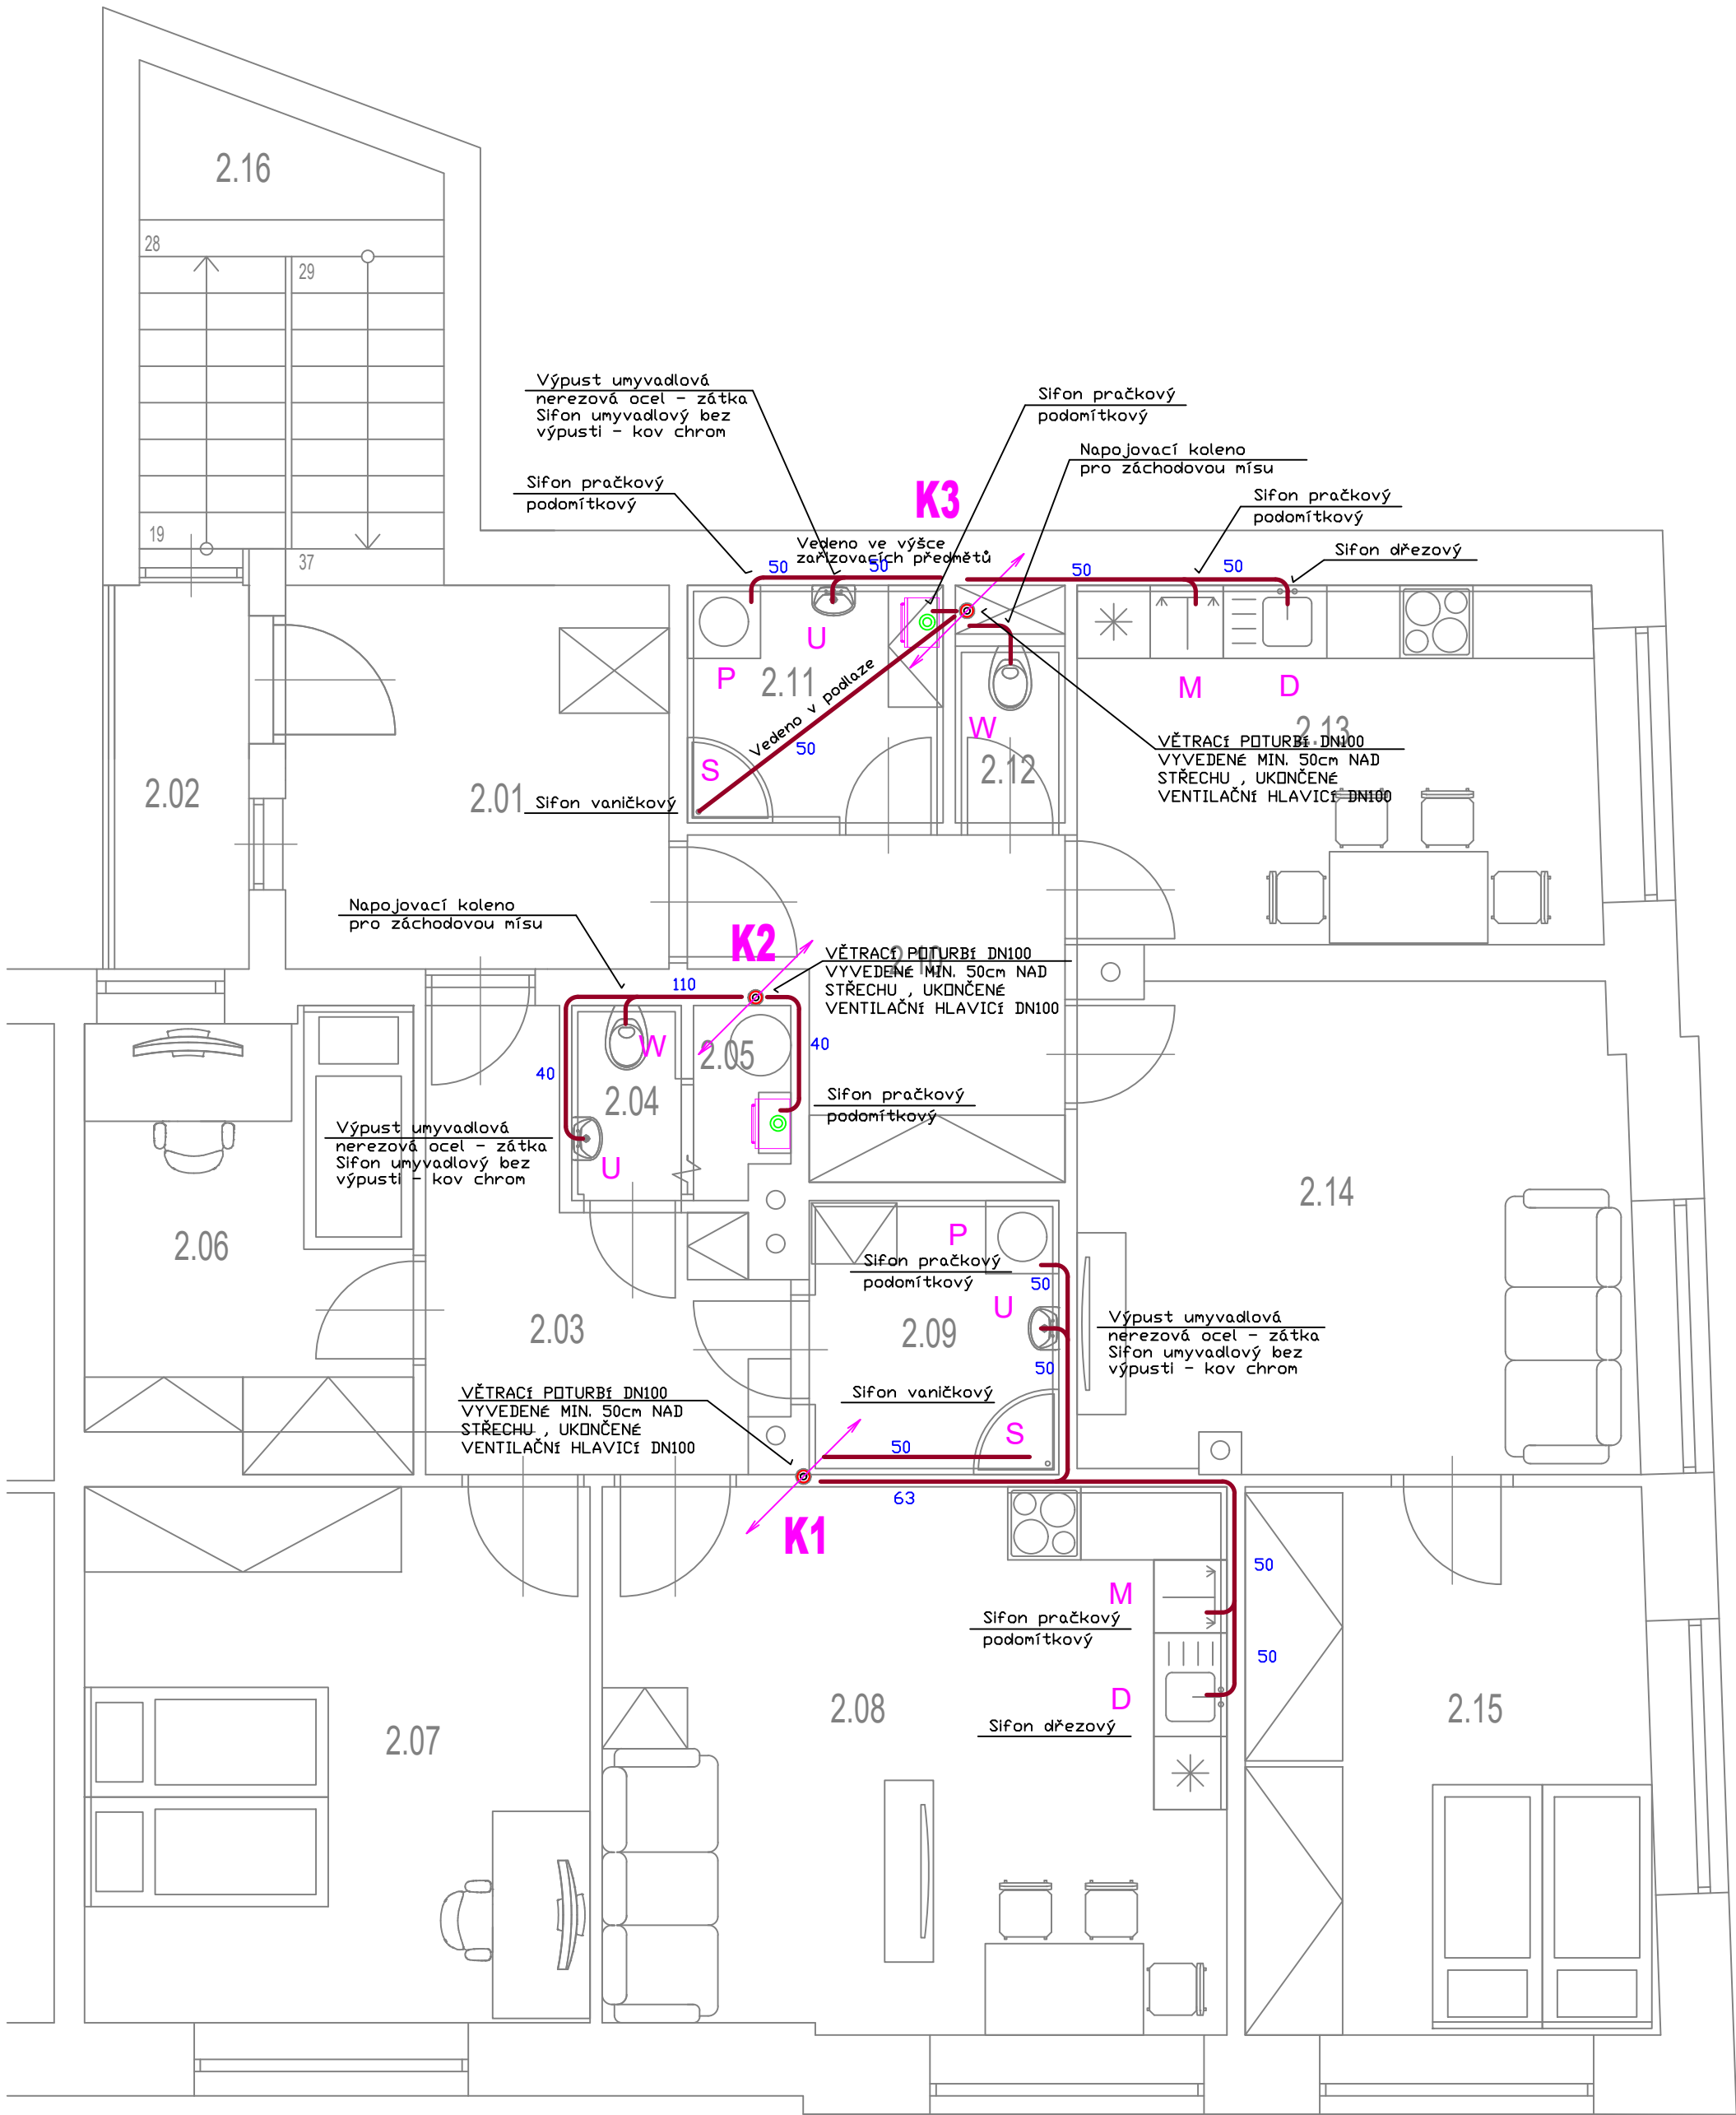

- K1** ODPADNÍ POTRUBÍ
- ODPADNÍ POTRUBÍ A TVAROVKY - SPLAŠKOVÁ KANALIZACE
KG - SYSTÉM - 2%
- ODPADNÍ POTRUBÍ A TVAROVKY - SPLAŠKOVÁ KANALIZACE
HT - SYSTÉM - 2%

SEZNAM ZAŘIZOVACÍCH PŘEDMĚTŮ:

- S - SPRCHA
W - KLOZETOVÁ MÍSA
V - VANA
U - UMYVADLO
P - PRAČKA
D - DŘEZ
M - MYČKA

Akce: PD rekonstrukce dvou bytových jednotek

Umístění: Dlouhá 126, 679 23 Lomnice, Jihomoravský kraj, Česko

Investor: Městys Lomnice, nám. Palackého 32, 679 23 Lomnice

Proiectura Dana s.r.o.
PROJEKCE - INŽENÝRING - REALIZACE
U tunelu 152, Senohraby 251 66
IČ: 17219787, DIČ: CZ17219787
tel. +420 728 919 595, info@proiecturadana.cz

Projektant: René Němec

Hlavní projektant: Ing. Michal Nečas

Autor projektant: Libuše Němcová

NA TUTO DOKUMENTACI SE VZTAHÚJÍ AUTORSKÁ PRÁVA. NENÍ URČENA PRO ZHOTOVENÍ KOPÍI A JAKÝCHKOLIV REPRODUKCI BEZ SOUHLASU PROIEKTURA DANA s.r.o.


Stupeň: DPS

Číslo zakázky: 25024

Část PD: D.1.2.2

Obsah:

PŮDORYS ROZVODU - 2.NP
- kanalizace -

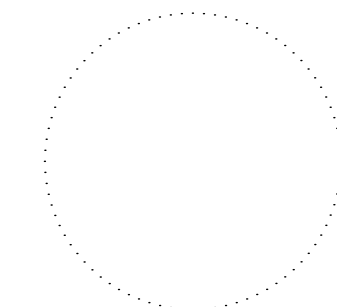

Datum: 07/2026

Měřítko: 1 : 50

Číslo přílohy:

Formát: 4x A4

Paré:

05