


Situace
M 1:250

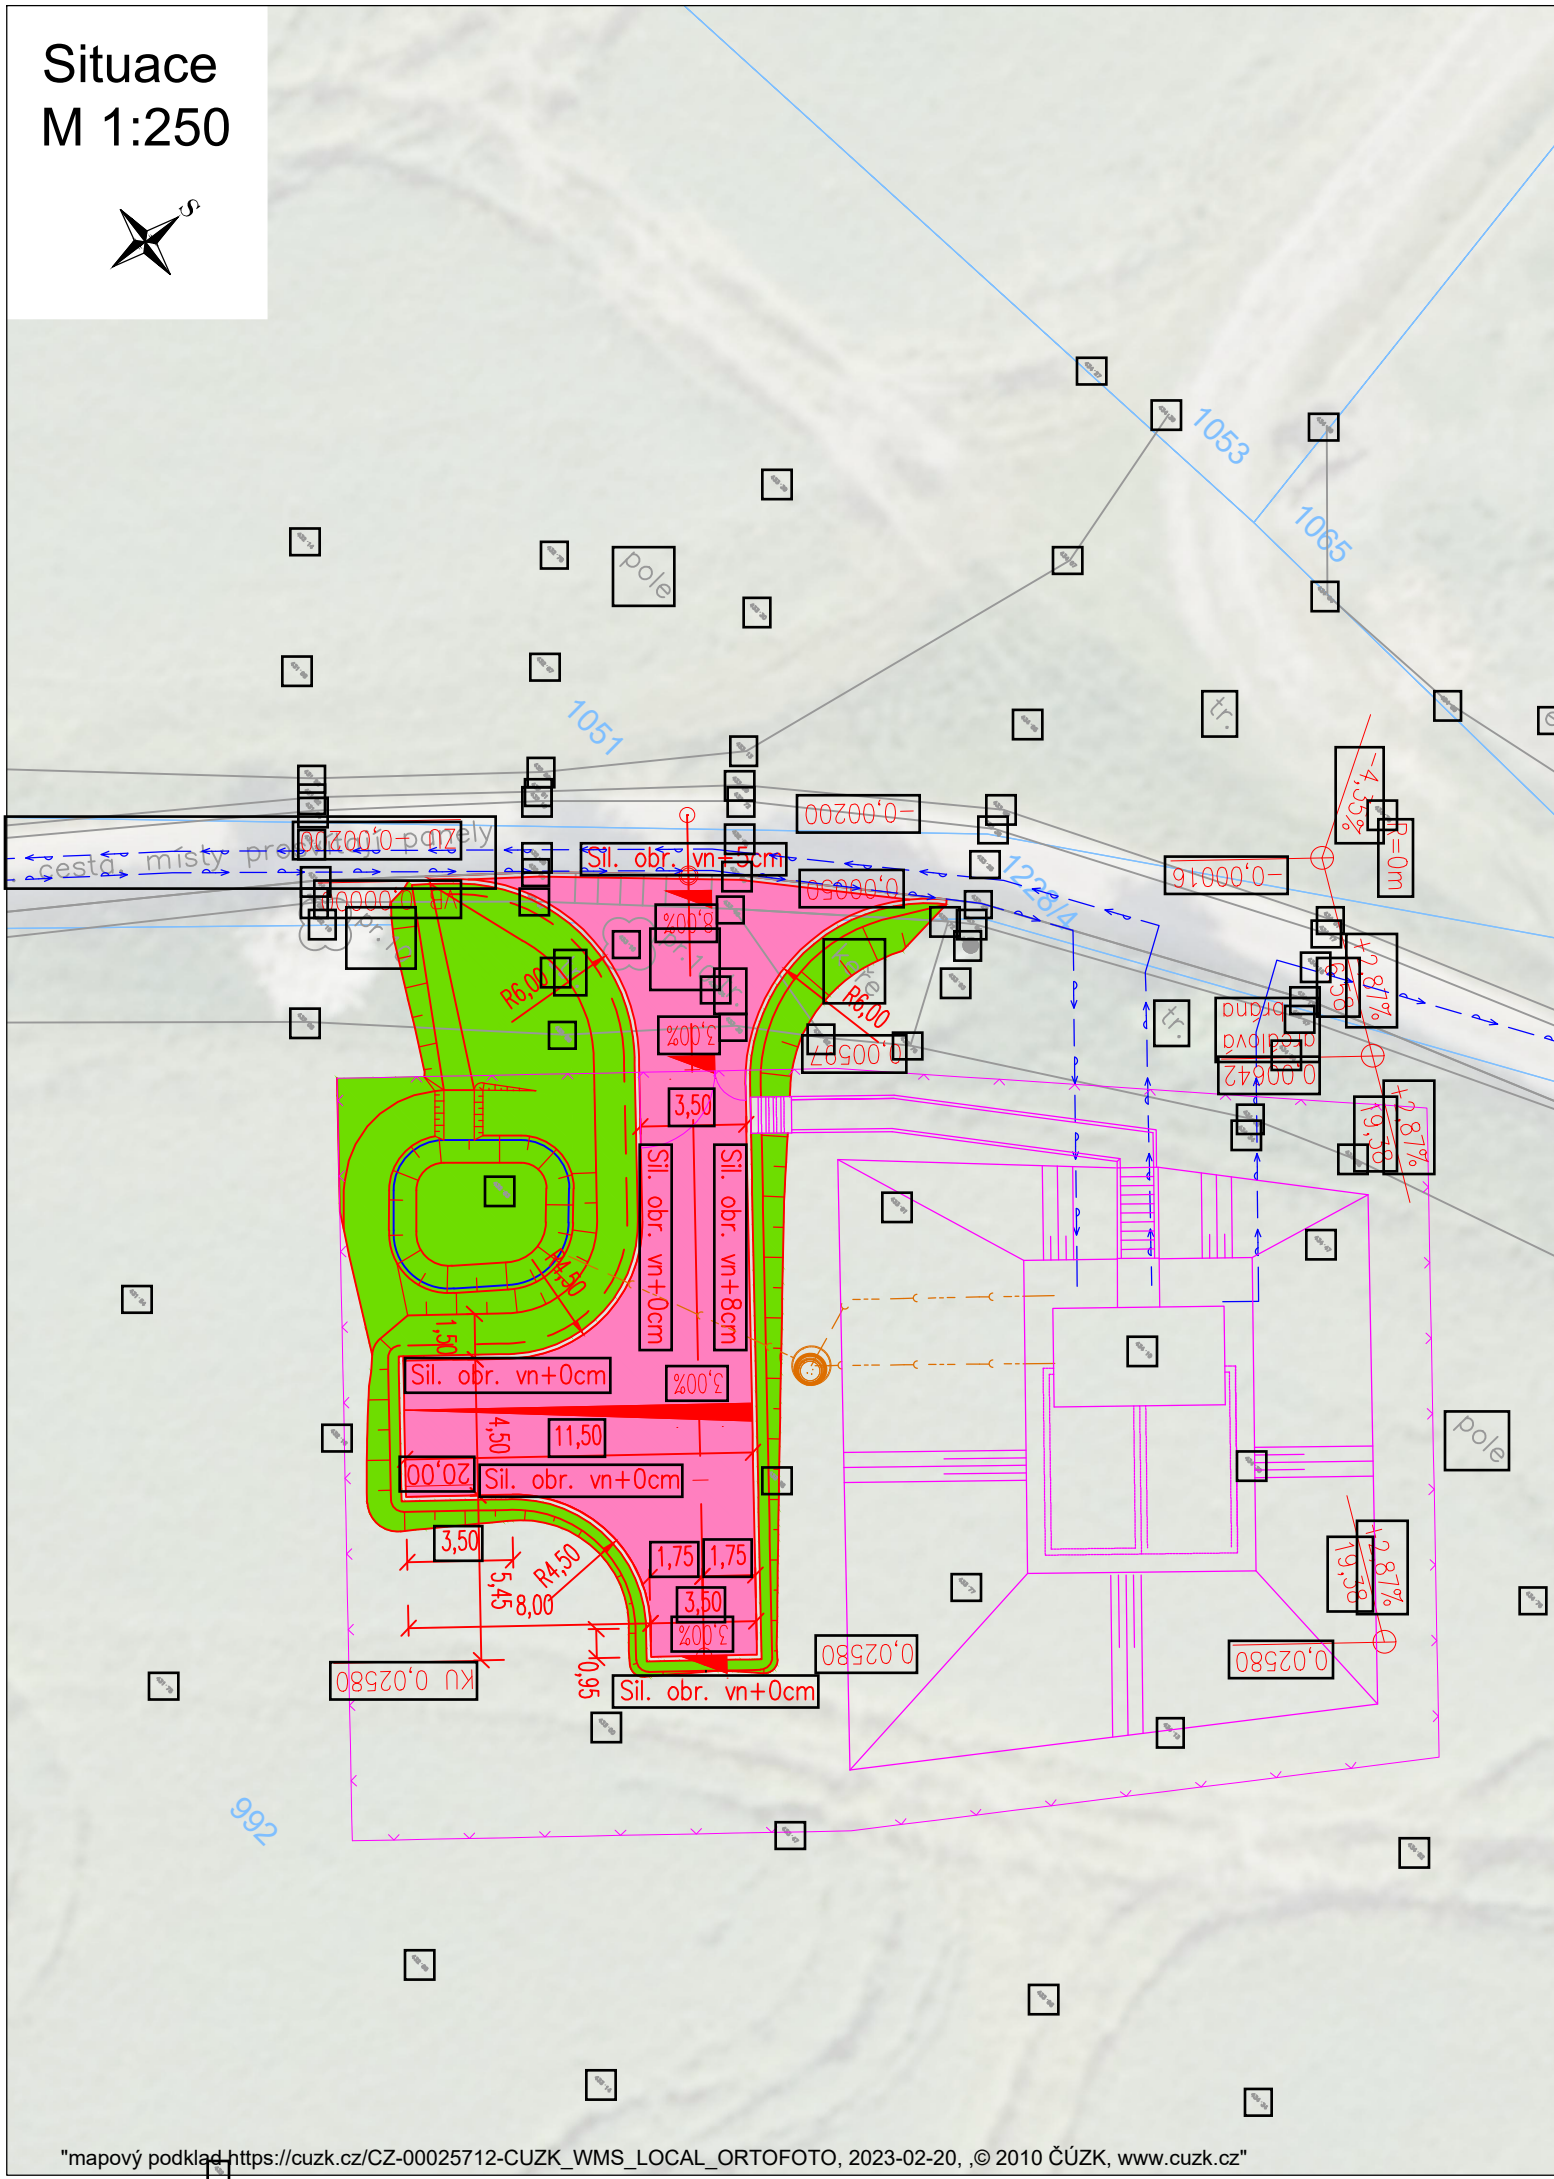

LEGENDA

- ZPEVNĚNÁ KOMUNIKACE - POJÍŽDĚNÁ DLAŽBA (TL. 80mm)
- TERÉNNÍ ÚPRAVY
- POLOHOPIS
- HRANY KATASTRU
- HRANY NOVĚ NAVRŽENÉ
- KOORDINOVANÉ SO ŘEŠENÉ V RÁMCI PD
- OPLOCENÍ AREÁLU (KOORDINOVANÉ SO)

INŽENÝRSKÉ SÍŤ STÁVAJÍCÍ/NOVÉ

- vodovod (specifikace viz řešené SO)
- kanalizace (specifikace viz řešené SO)
- NN vedení nadzemní

3		
2		
1		
0		
REV.	DATUM	POPIS

STAVEBNÍK (OBJEDNATEL):

OBEC ČERNÉ VODĚRADY
NÁM. LÍPY SVOBODY 47, 281 63 ČERNÉ VODĚRADY

ZPRACOVATEL DOKUMENTACE: Vodohospodářský rozvoj a výstavba a.s. Nábřeží 90/4, 150 00 Praha 5

HLAVNÍ PROJEKTANT:

ING. DAVID BRÁBNÍK

VEDOUČÍ PROJEKTOVÉHO TÝMU:

ING. JAN VRKOČ



ZPRACOVATEL DÍLČÍ ČÁSTI:

ZPRACOVATEL PŘÍLOHY:

ING. KAREL MORAVEC

ODPOVĚDNÝ PROJEKTANT:

ING. MARTIN DANIEL

NÁZEV ZÁMĚRU:

**PŘIPOJENÍ VODOVODU ČERNÉ VODĚRADY NA
SV REGION JIH**

STUPEŇ: DPS

SOUBOR: Doprvni_reseni.dwg

KRAJ: Středočeský

DATUM: 07/2025

K.Ú.: Černé Voděrady

ZAKÁZKA: 4333/002

NÁZEV ČÁSTI:

D.1.02-03 SO 04.4. KOMUNIKACE A ZPEVNĚNÉ PLOCHY

FORMÁT: 2xA4

PARÉ:

MĚŘÍTKO: 1:250

NÁZEV PŘÍLOHY:

PODROBNÝ SITUAČNÍ VÝKRES

PŘÍLOHA ČÍSLO:

D.1.02-03-2.1