


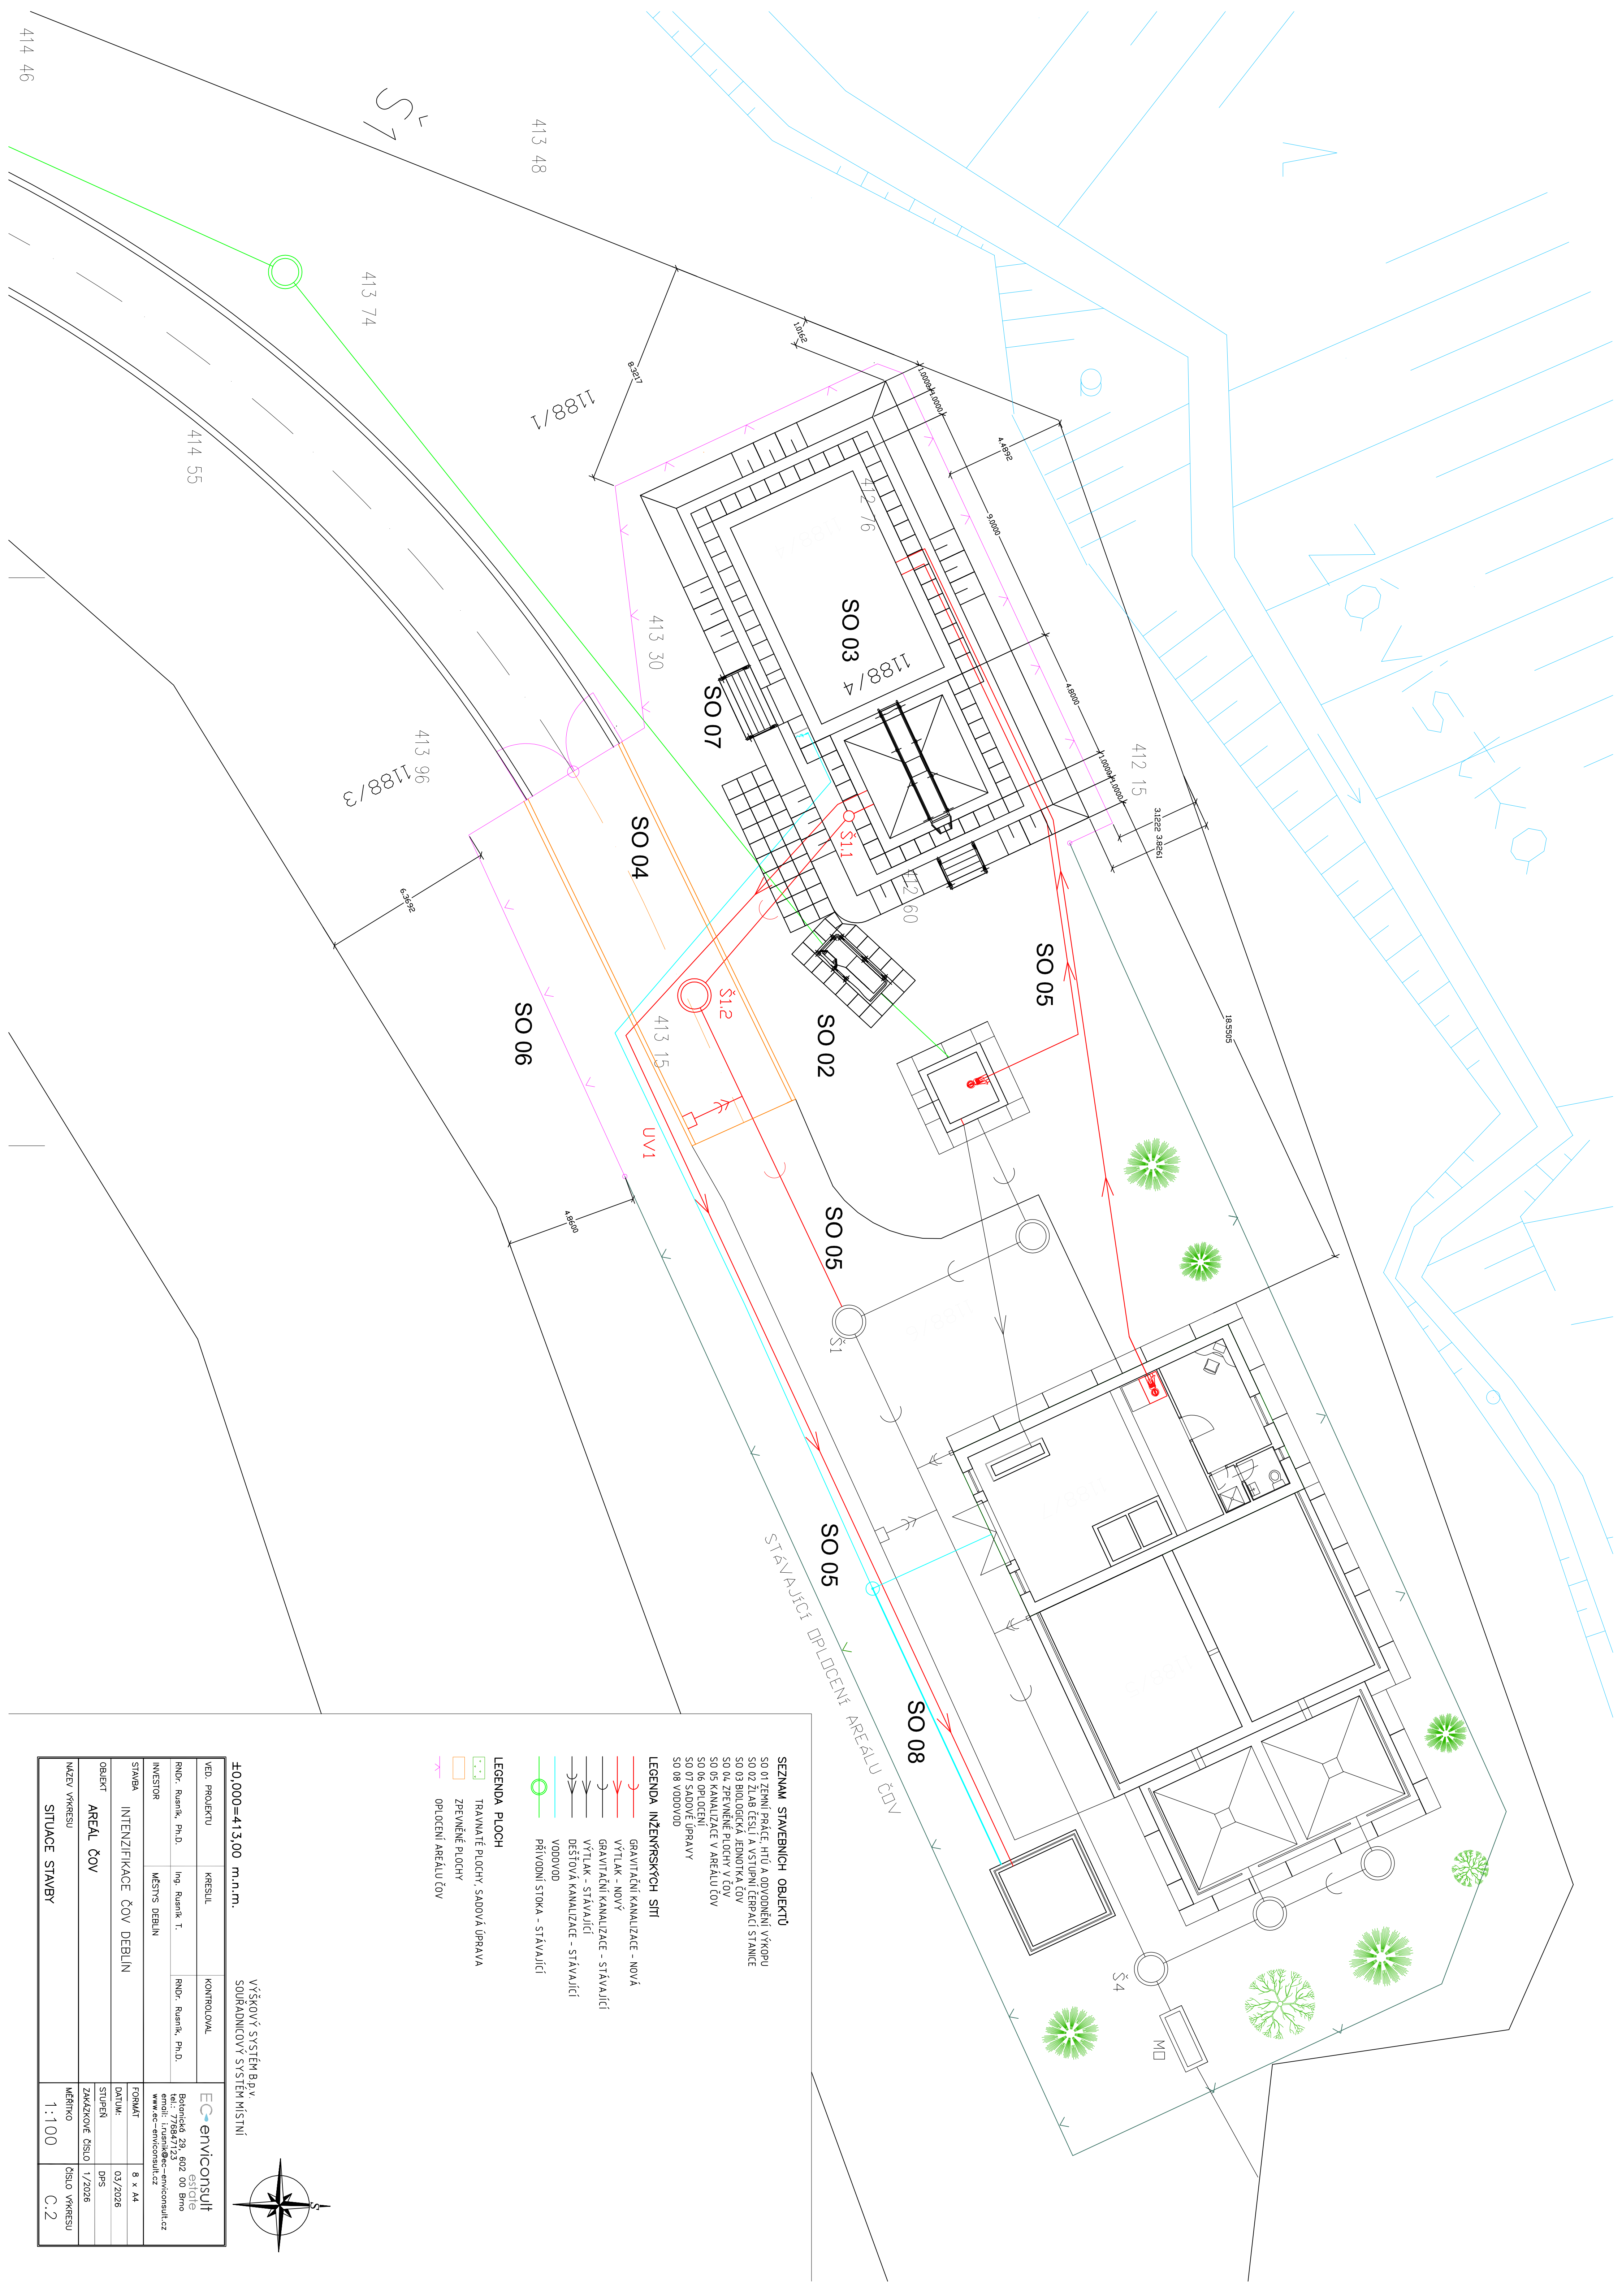

SEZNAM STAVEBNÍCH OBJEKTŮ


- SO 01 ZEMLNÍ PRÁČE, HTÚ A ODVODNĚNÍ VÝKOPU
- SO 02 ŽLAB, ČESLÍ A VSTUPNÍ TĚPRAČÍ STANICE
- SO 03 BIOLOGICKÁ JEDNOTKA ČOV
- SO 04 ZPEVNĚNÉ PLOCHY V ČOV
- SO 05 KANALIZACE V AREÁLU ČOV
- SO 06 OPLOČENÍ
- SO 07 SADOVÉ ÚPRAVY
- SO 08 VODOVOD

LEGENDA INŽENÝRSKÝCH SÍTÍ

- GRAVITAČNÍ KANALIZACE - NOVÁ
- VÝTLAK - NOVÝ
- GRAVITAČNÍ KANALIZACE - STÁVAJÍCÍ
- VÝTLAK - STÁVAJÍCÍ
- DEŠŤOVÁ KANALIZACE - STÁVAJÍCÍ
- VODOVOD
- PŘÍVODNÍ STOKA - STÁVAJÍCÍ

LEGENDA PLOCH

- TRAVNATÉ PLOCHY, SADOVÁ ÚPRAVA
- ZPEVNĚNÉ PLOCHY
- OPLOČENÍ AREÁLU ČOV

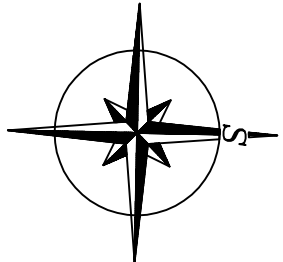

±0,000=413,00 m.n.m. VÝŠKOVÝ SYSTÉM B.p.v. SOUTRADIČOVÝ SYSTÉM MÍSTNÍ

VED. PROJEKTU		KRESLIL	KONTROLOVAL	EC-enviconsult	
RNDr. Ruaník, Ph.D.		Ing. Ruaník T.	RNDr. Ruaník, Ph.D.	Batoňská 29, 602 00 Brno	
INVESTOR		MĚSTYS DEBLÍN		email: l.ryanik@ec-enviconsult.cz	
STAVBA		INTENZIFIKACE ČOV DEBLÍN		FORMÁT: 8 x A4	
OBJEKT		AREÁL ČOV		DATUM: 03/2026	
NÁZEV VÝKRESU		SITUACE STAVBY		STUPĚŇ: DPS	
				ZAKÁZKOVÉ ČÍSLO: 1/2026	
				MĚŘÍTKO: 1:100	
				ČÍSLO VÝKRESU: C.2	