

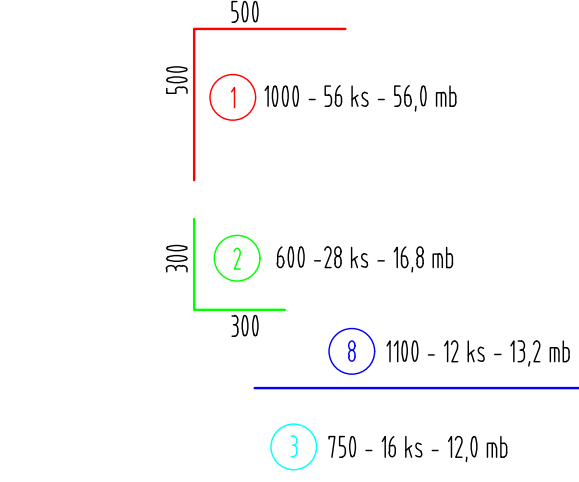
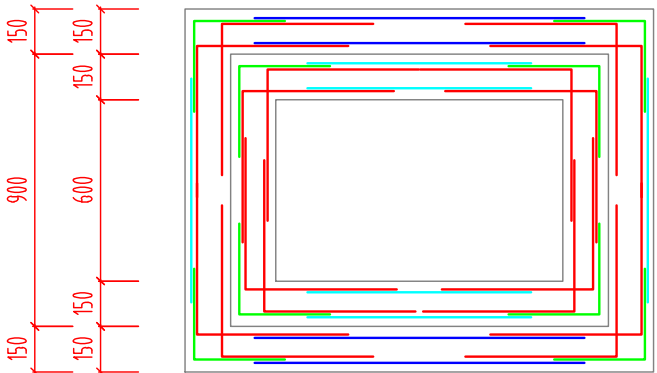
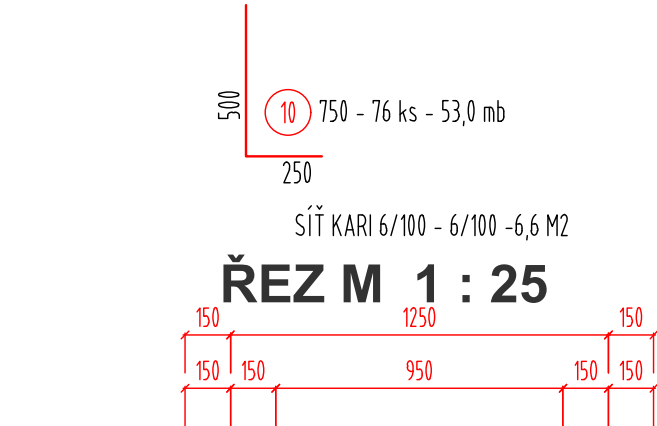
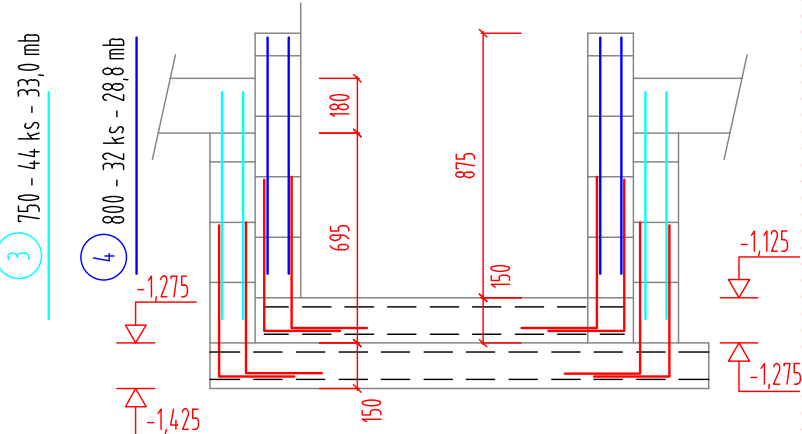
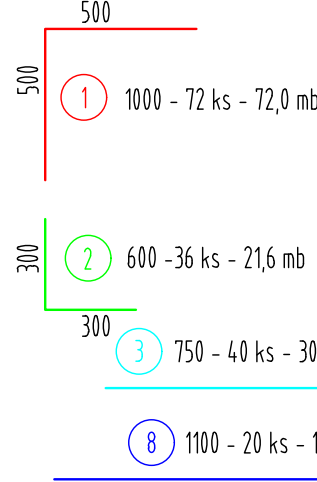
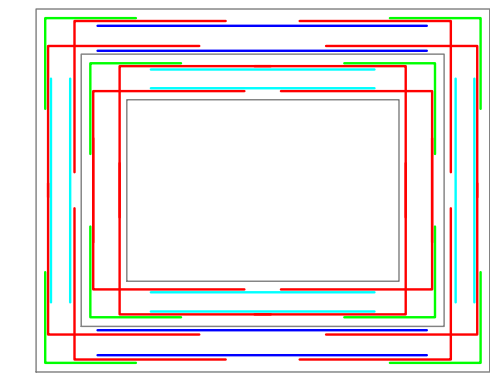


KABELOVÁ ŠACHTA KB 1

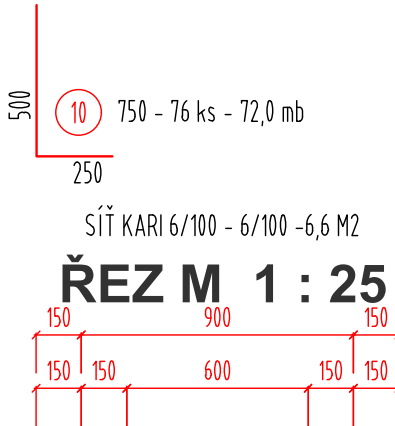





PŮDORYS M 1 : 25

KABELOVÁ ŠACHTA KB 2

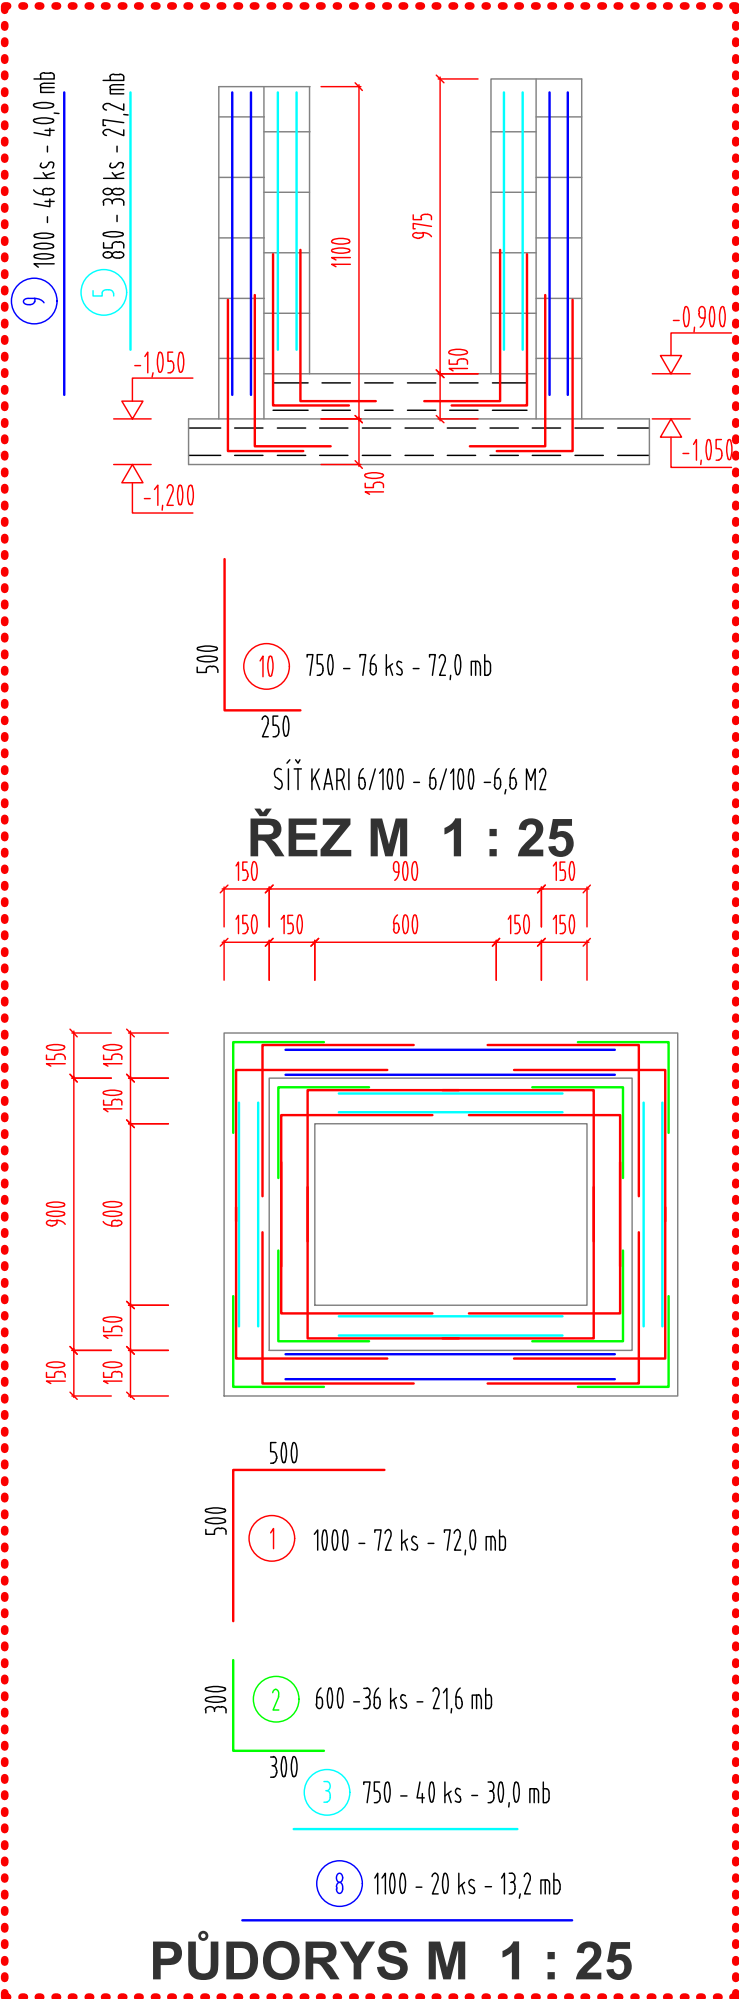

PŮDORYS M 1 : 25

KABELOVÁ ŠACHTA KB 3

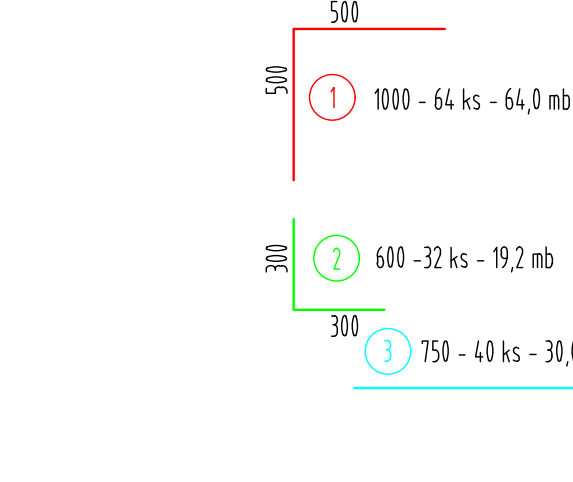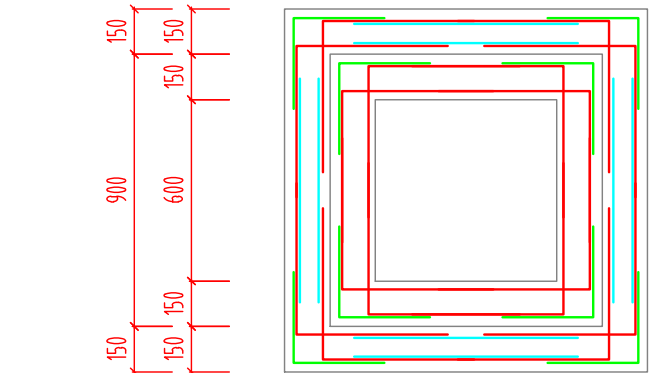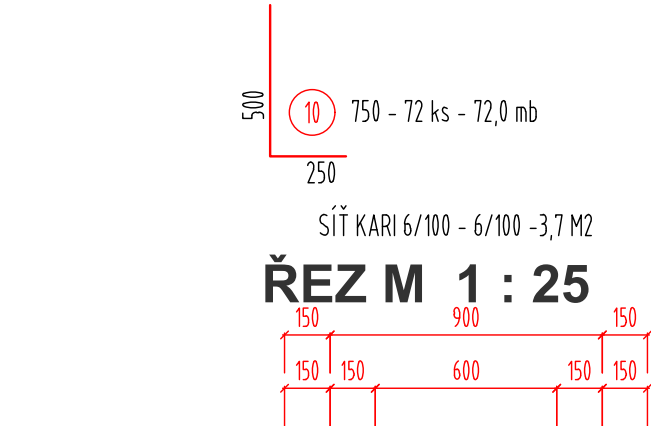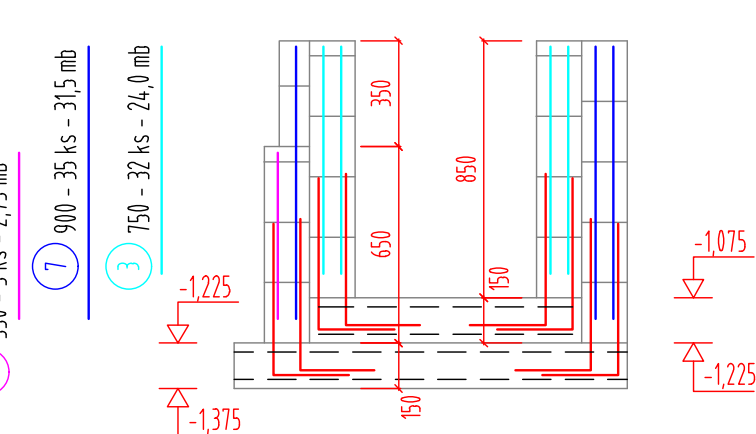

PŮDORYS M 1 : 25

VÝPIS VÝZTUŽE :

POL.	Ø	DL.	KS	10 505/R/	
				R8	R10
1	R10	1000	192		192,0
2	R10	600	96		57,6
3	R10	750	172		129,0
4	R10	800	32		25,6
5	R10	850	38		32,3
6	R10	550	5		2,8
7	R10	900	35		31,5
8	R10	1100	32		35,2
9	R10	1000	46		46,0
10	R10	750	230		172,5
CELKEM bm					725,0
CELKEM kg					450,0
CELKEM kg				450	

SIŤ KARI 6/100 – 6/100 –17,0 M2


POZNÁMKY:

- NA STAVBĚ MUSÍ BÝT DODRŽOVÁNY VŠECHNY PRACOVNÍ A TECHNOLOGICKÉ POSTUPY A DOPORUČENÍ VÝROBCŮ JEDNOTLIVÝCH SYSTÉMŮ DLE ČSN A SOUVISEJÍCÍCH PŘEDPISŮ !
- PŘI PROVÁDĚNÍ PRACÍ JE NUTNO DODRŽOVAT BEZPEČNOST A OCHRANU ZDRAVÍ DLE PLATNÝCH BEZPEČNOSTNÍCH PŘEDPISŮ (VYHL. 591/2006 SB. ATD.)
- STAVBA MUSÍ BÝT PROVEDENA A UŽÍVÁNA V SOULADU SE VŠEMI PLATNÝMI PŘEDPISY (ZÁKONY, VYHLÁŠKY, TECHNICKÉ NORMY, TECHNOLOGICKÉ PŘEDPISY A DOPORUČENÍ DODAVATELŮ A VÝROBCŮ)
- SPOJITOST VŠECH POUŽITÝCH TEXTILIÍ BUDE ZAJIŠTĚNA PŘESAHY O ŠÍŘCE MIN. 200 MM NEBO MIN. 100 MM A JEJICH BODOVÝM SVAŘENÍM. PRVNÍ VRSTVA ZÁSYPU NA POTRUBÍ MUSÍ BÝT PROVÁDĚNA RUČNĚ TAK, ABY NEDOŠLO K POŠKOZENÍ POTRUBÍ !
- PŘED PROVEDENÍM ZÁSYPŮ BUDE PROVEDENO ZEMNĚNÍ PODLE PROJEKTU ELEKTRO A PŘIPOJENÉ VÝVODY ZEMNÍCÍ SOUSTAVY BUDOU V URČENÝCH MÍSTECH NAPOJENY NA SVODY HROMOSVODU (VIZ PROJEKT ELEKTRO)
- VŠECHNY PROSTUPY POTRUBÍ, KABELŮ A UZEMNĚNÍ BUDOU PROVEDENY TYPOVÝMI TVAROVKAMI NEBO ATYPICKÝMI ZÁMEČNICKÝMI VÝROBKÝ S TYPOVÝM TĚSNĚNÍM, VŽDY URČENÝCH DO PODMÍNEK TLAKOVÉ VODY !!!

DNO A STĚNY KABELOVÝCH ŠACHET :

- BETON C25/30 XC2, XA1 (CZ, F.1)
- VÝZTUŽ B 500B, 10505.9 (R)

PROJEKT JE VE SMYSLU § 2 AUTORSKÉHO ZÁKONA AUTORSKÝM DÍLEM. ÚDAJE V PROJEKTOVÉ DOKUMENTACI JSOU DŮVĚRNÉ, OBSAH PROJEKTOVÉ DOKUMENTACE JE PŘEDMĚTEM OCHRANY OBCHODNÍHO TAJEMSTVÍ, OSOBNÍCH ÚDAJŮ, OSOBNOSTNÍCH PRÁV A AUTORSKÝCH PRÁV. BEZ PÍSEMNÉHO SOUHLASU ZHOTOVITELE PD JE ZAKÁZÁNO POUŽITÍ, KOPÍROVÁNÍ NEBO ŠÍŘENÍ PROJEKTOVÉ DOKUMENTACE VČETNĚ JEJICH PŘÍLOH, ZPŘÍSTUPNĚNÍ JEJÍHO OBSAHU NEBO POUŽITÍ PRO JINÝ NEŽ URČENÝ ÚČEL, A TO V JAKÉKOLI PODOBĚ (LISTINA, TECHNICKÝ VÝKRES, GRAF, HMOTNÝ VZOREK, ELEKTRONICKÁ DATA). ELEKTRONICKÁ DATA VE ZDROJOVÉ PODOBĚ (SOUBORY *.DWG, *.DOC, *.XLS APOD.) JSOU VÝHRADNÍM MAJETKEM ZHOTOVITELE A I V PŘÍPADĚ, ŽE JE ZHOTOVITEL POSKYTNE TŘETÍ OSOBĚ JAKO PODKLAD PRO JEHO ČINNOST, NESMÍ BÝT JAKÝMKOLI ZPŮSOBEM DÁLE ŠÍŘENA.

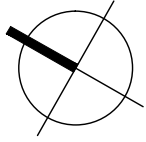

±0,000 = 303,400 m n.m. (BpV)

ZMĚNY
ZL 01 - NOVOSTAVBA TECHNICKÝCH SLUŽEB

ZL01

OBLAST ZMĚN

INVESTOR

Obec Průhonice

KVĚTNOVÉ NÁMĚSTÍ 74, 256 01 PRŮHONICE

GENERÁLNÍ PROJEKTANT

A3|2

A 32, spol. s r.o. | V Štíhlách 2031/12 | 142 00 Praha 4 | T +420 222 322 422 | F +420 222 322 432 | IČ: 251 556 28 | www.a32.cz

NÁZEV AKCE

HASIČSKÁ ZBROJNICE PRŮHONICE

NÁZEV ČÁSTI

HASIČSKÁ ZBROJNICE
ARCHITEKTONICKO-STAVEBNÍ ŘEŠENÍ

ARCHITEKT
ING.ARCH. IVAN KOLÁŘ

HIP
ING. MARTIN FOŘT

PROJEKTANT ČÁSTI
ING. MARTIN FOŘT

OBSAH

VÝKRES VÝZTUŽE KABELOVÝCH ŠACHET

POČET FORMÁTŮ 4 x A4	MĚŘÍTKO 1:25	DATUM 02/2025	Č. ZAKÁZKY 12522160	ČÁST D1.1	Č. PŘÍLOHY 102.3_01	Č. KOPIE
DRUH DOKUMENTACE Dokumentace pro provádění stavby (DPS)						